



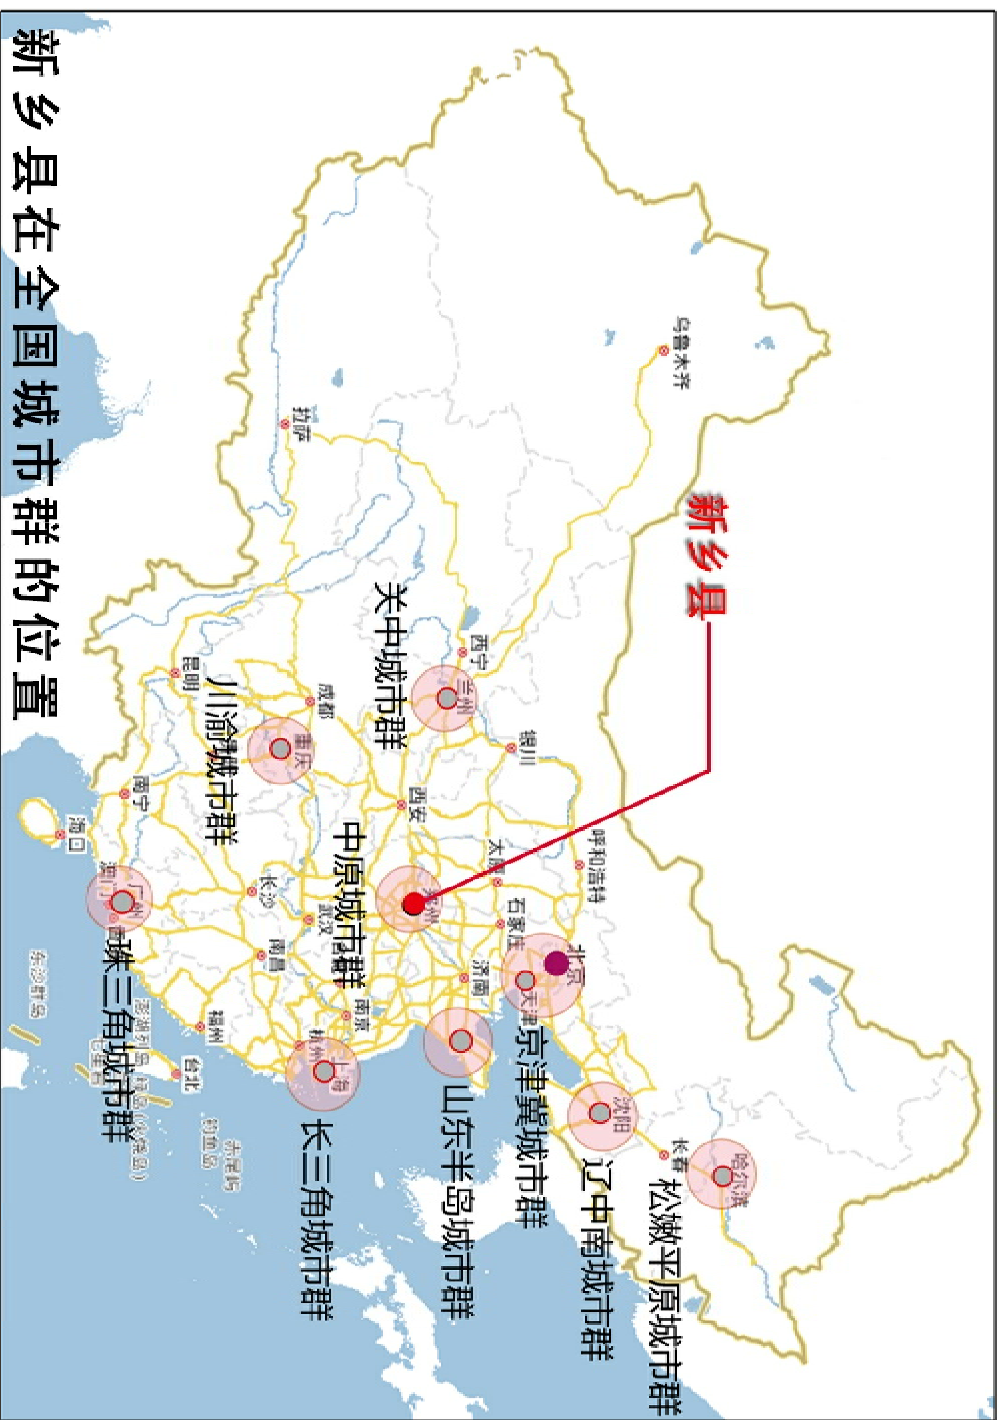


新乡县在全国城市群的位置

- ① 新乡县在全国区位图
- ② 新乡县在河南省区位图
- ③ 新乡县与周边县市关系分析图

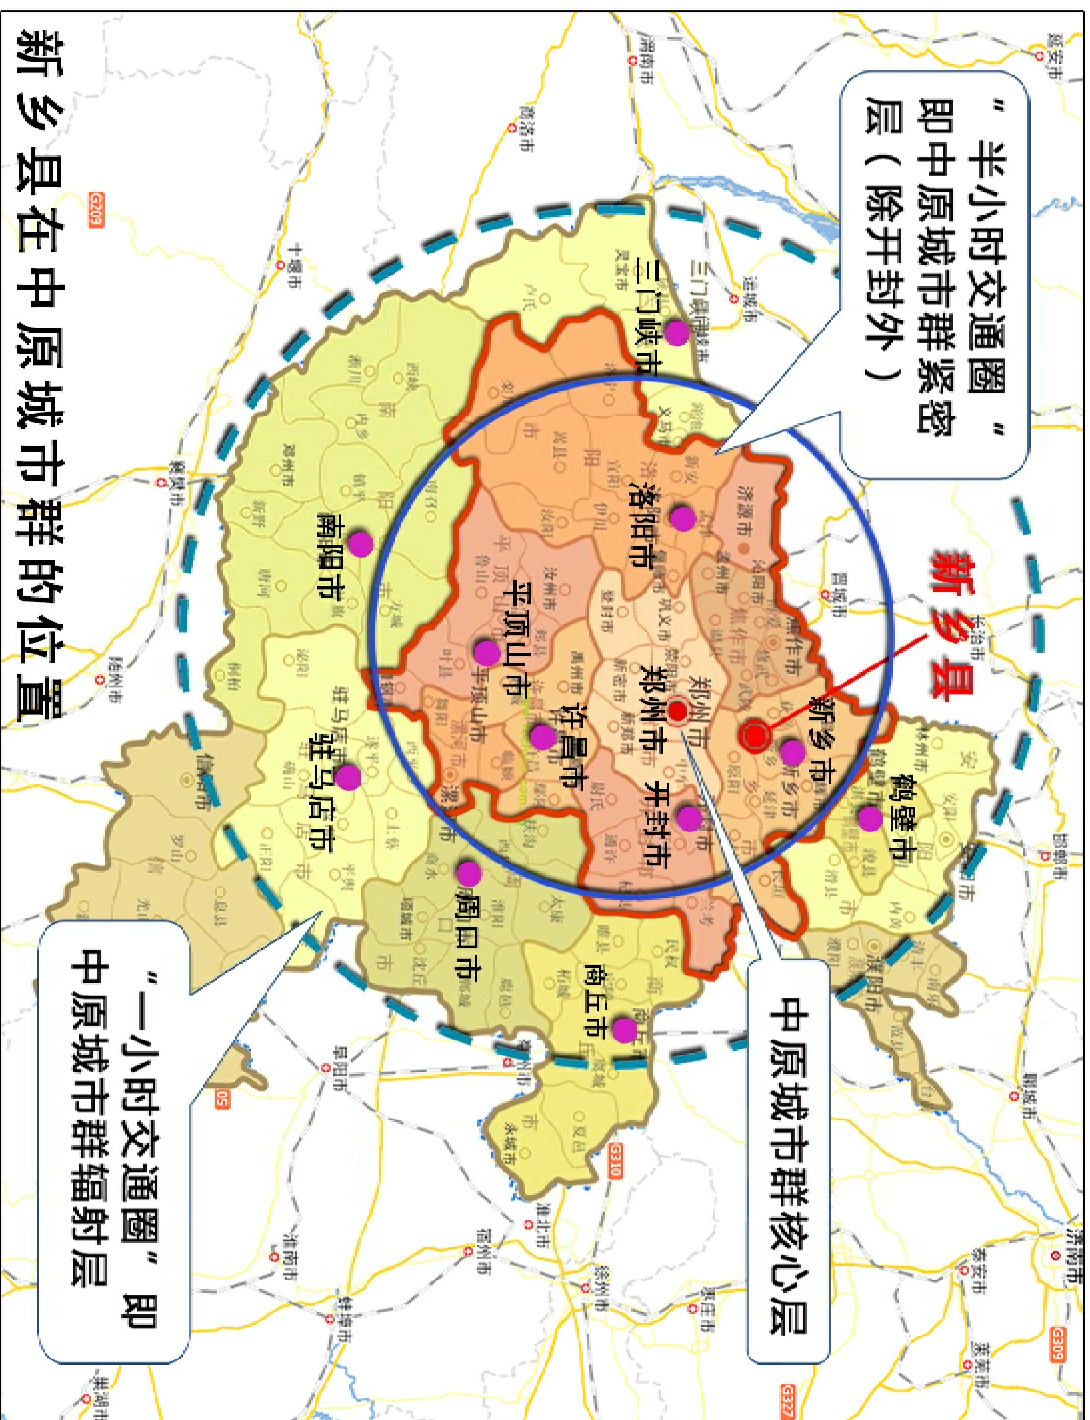

新乡县在中原城市群的位置

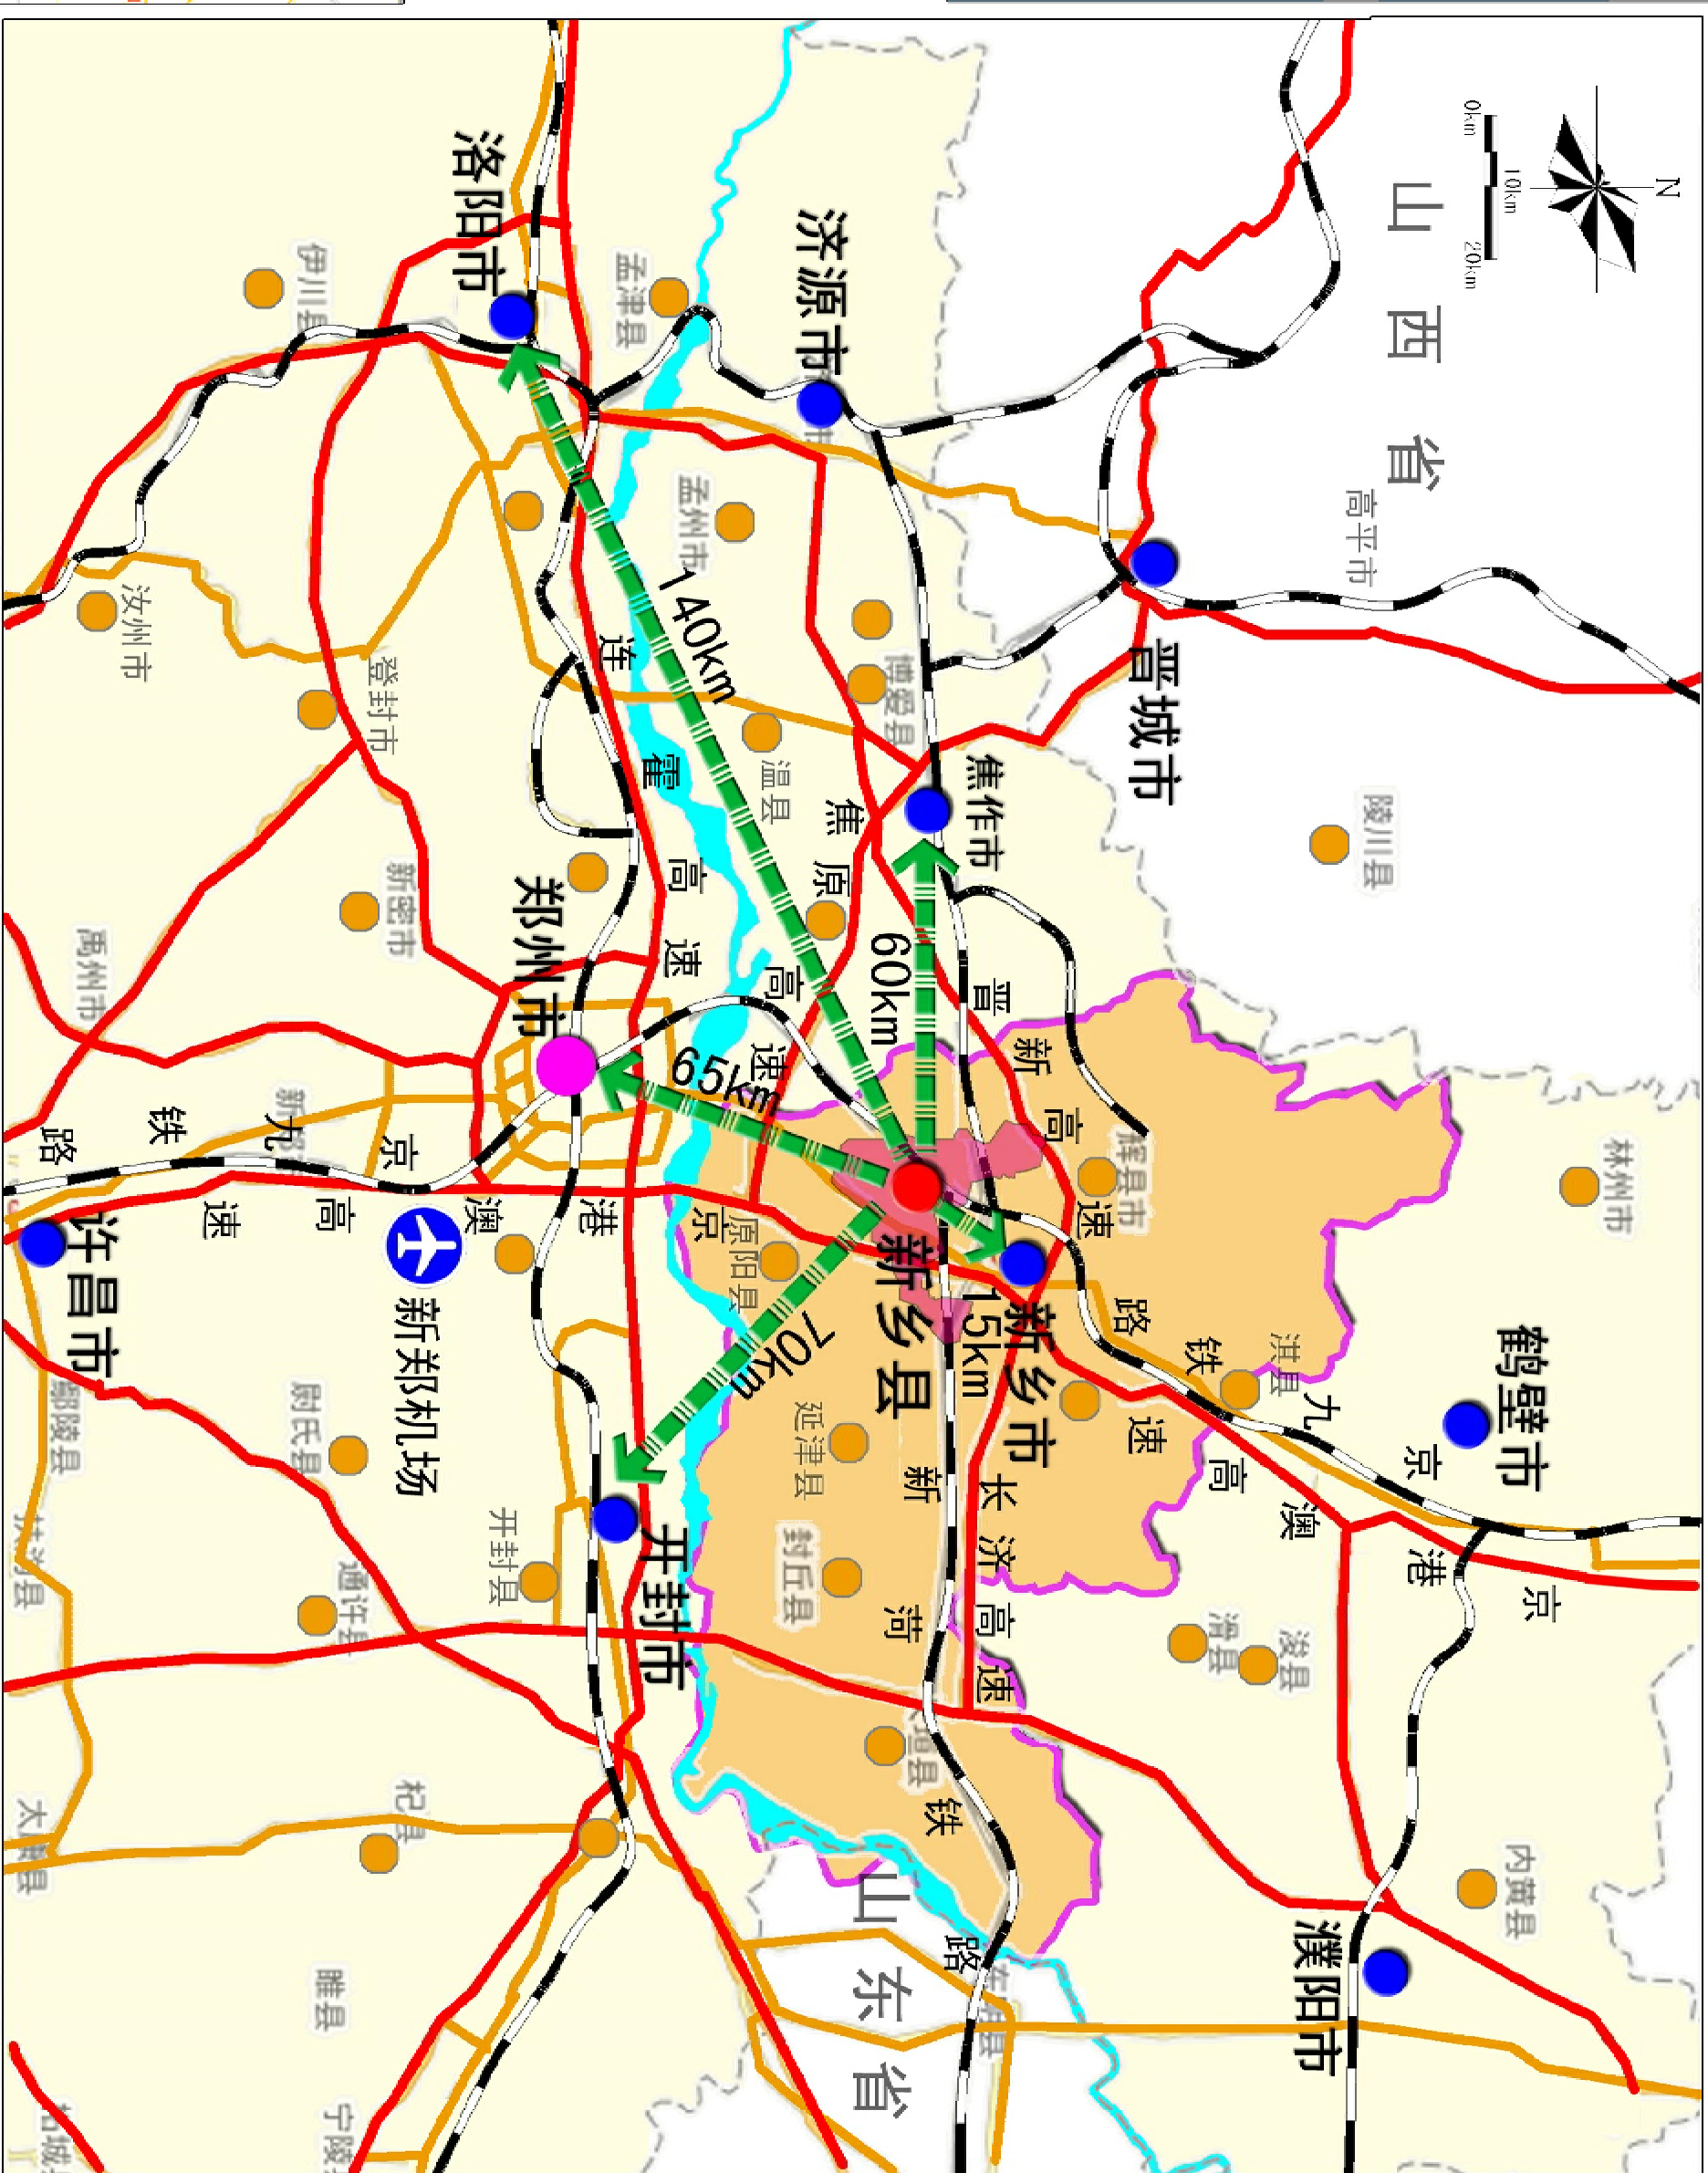


- 图例
- | | | | | |
|------|------|------|------|------|
| 省会城市 | 河南省域 | 铁路 | 机场 | 省域边界 |
| 地级市 | 新乡市域 | 高速公路 | 直线距离 | 河流 |
| 县级市 | 新乡县域 | 国道 | | |

图例

新乡县中心城区地下管线综合专项规划

2016 — 2030

——区位条件图

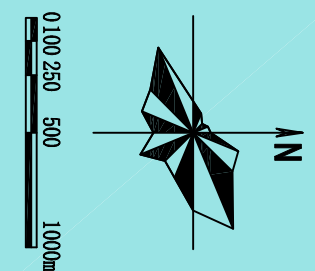

图例

新乡县中心城区地下管线综合专项规划
2016 — 2030
——土地利用现状图

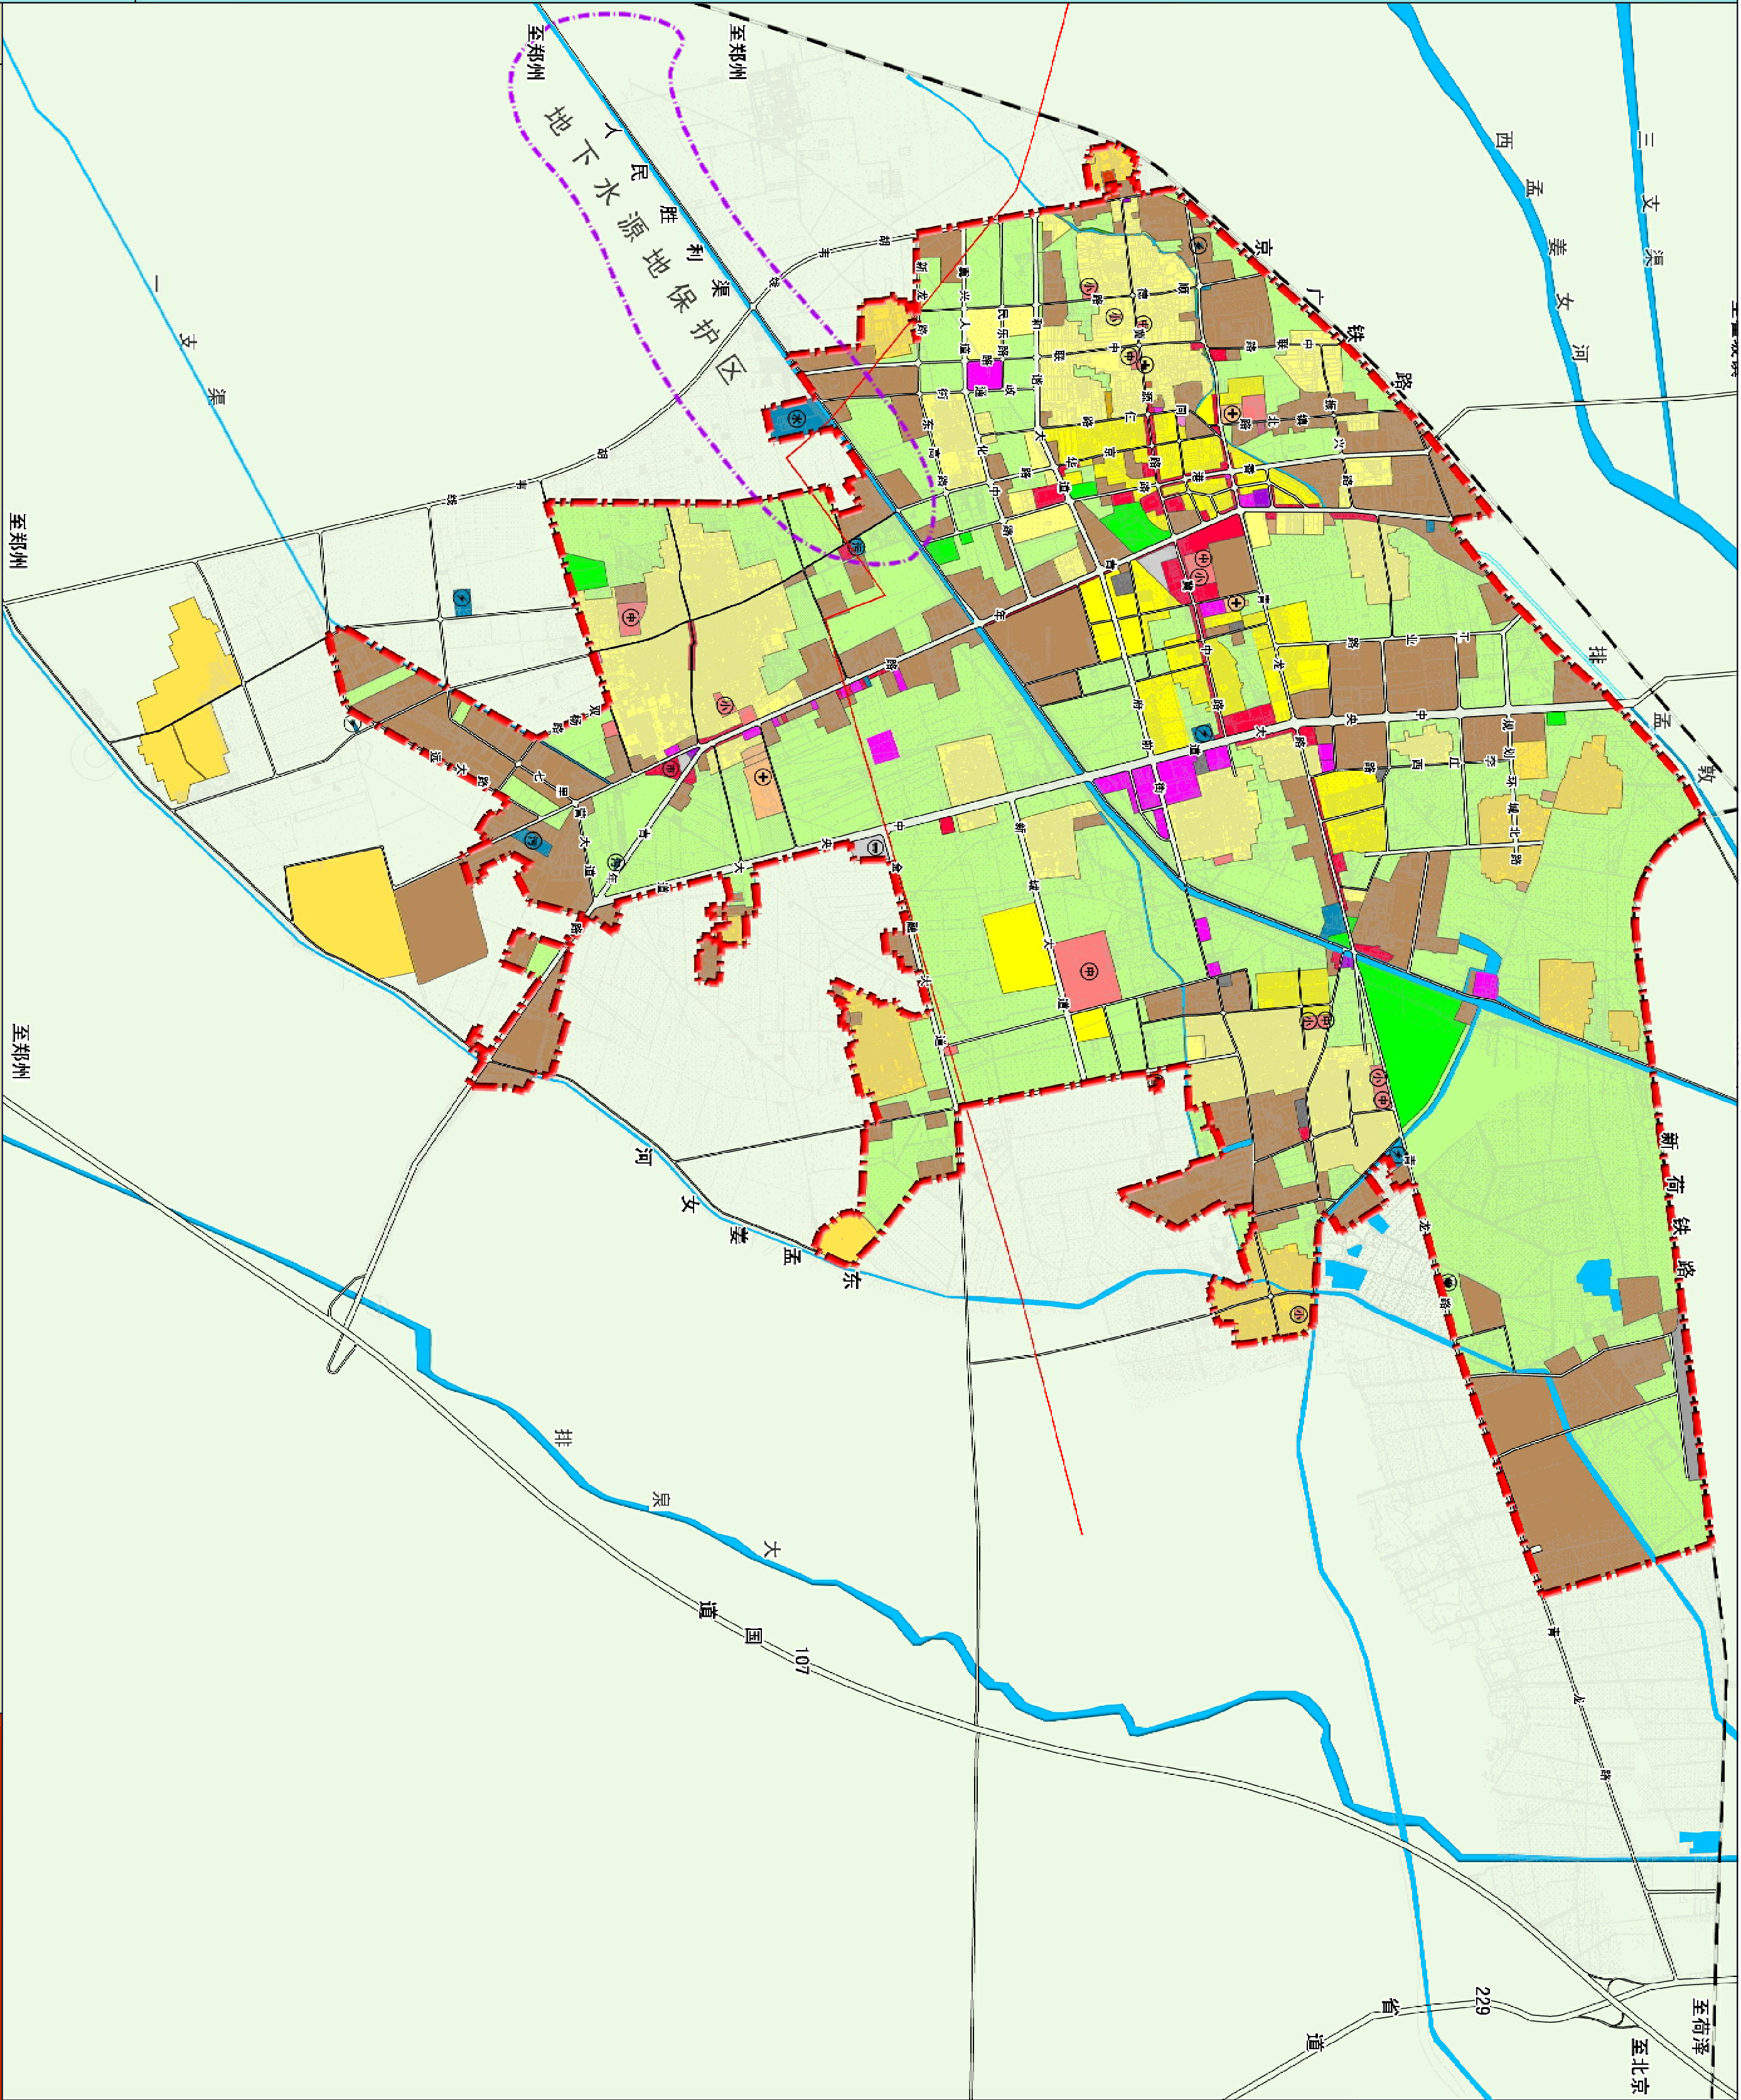
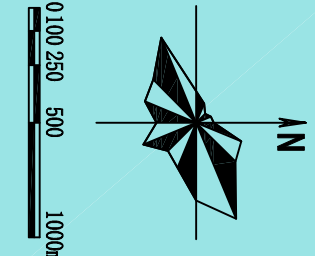



图 例

- 村庄建设用地
- R3 三类居住用地
- R2 二类居住用地
- 行政办公用地
- 文化设施用地
- 教育科研用地
- 中小学用地
- 医疗卫生用地
- 社会福利用地
- 文物古迹用地
- 宗教设施用地
- 商业设施用地
- 市场用地
- 商务设施用地
- 加油站
- 一类工业用地
- 二类工业用地
- 综合交通枢纽用地
- 公交首末站用地
- 社会停车场用地
- 公共绿地
- 防护绿地
- 水域
- 市政基础设施用地
- 给水厂
- 变电站
- 供热设施用地
- 天然气门站
- 污水处理厂
- 消防站
- 公路用地
- 其它农用地
- 现状建成区边界
- 高压线

图 例

河南省城乡规划设计研究院有限公司
HENAN INSTITUTE OF URBAN PLANNING & DESIGN, CO., LTD
城乡规划编制资质证书等级：[乙] 证规编(141165)
市政工程设计专业甲级：证书编号A141002826

新乡县中心城区地下管线综合专项规划
2016 — 现状卫星图
2030

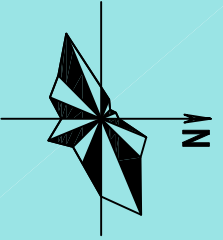

0 500 1000m



图例



河南省城乡规划设计研究院有限公司
HENAN INSTITUTE OF URBAN PLANNING & DESIGN, CO., LTD
城乡规划编制资质证书等级：[乙] 证规编（141166）
市政工程设计专业甲级：证书编号A141002826

图号
03

新乡县中心城区地下管线综合专项规划
2016—2030
——土地利用规划图

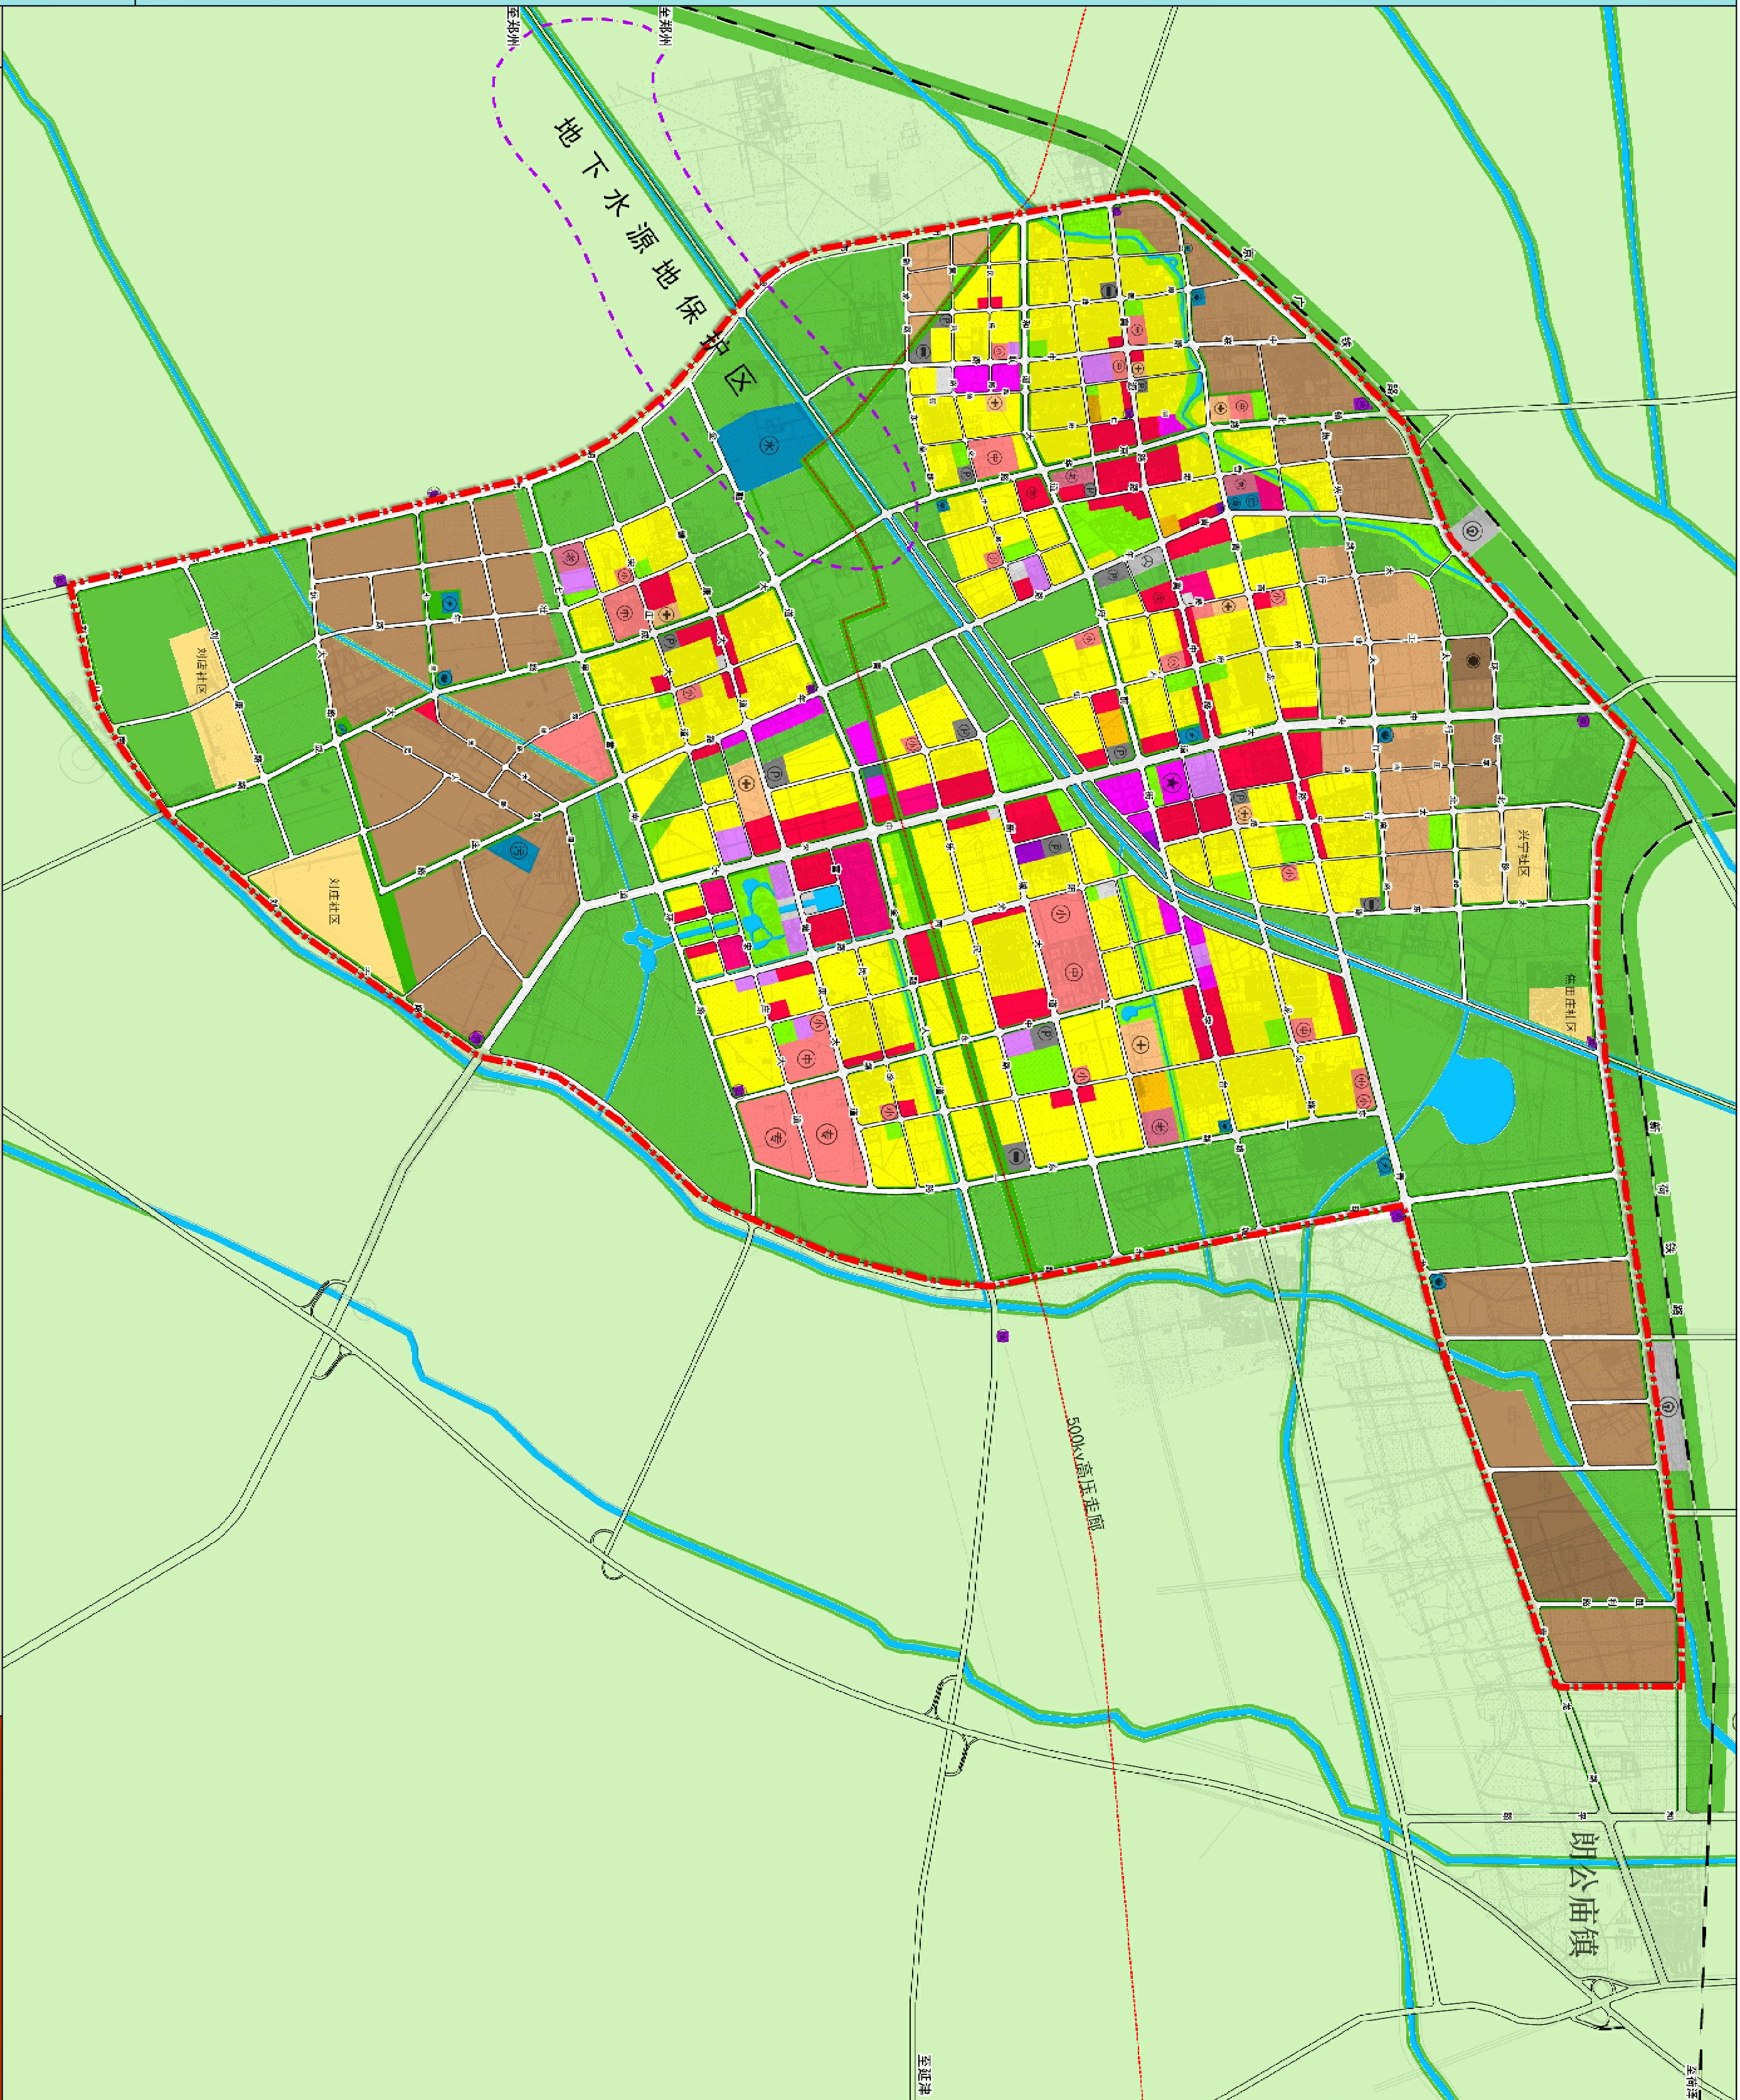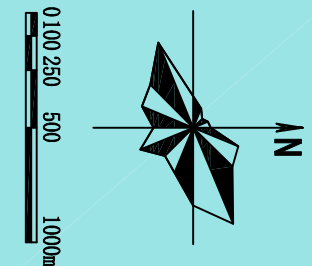


图例

- 二类居住用地
- 行政办公用地
- 文化设施用地
- 教育科研用地
- 中小学用地
- 医疗卫生用地
- 社会福利用地
- 宗教用地
- 商业用地
- 市场用地
- 商务用地
- 娱乐康体用地
- 加油加气站用地
- 邮政设施营业网点用地
- 一类工业用地
- 二类工业用地
- 三类工业用地
- 物流仓储用地
- 交通极细用地
- 公交首末站用地
- 社会停车场用地
- 供水设施用地
- 供电设施用地
- 通信设施用地
- 污水处理厂
- 消防设施用地
- 公园绿地
- 防护绿地
- 广场用地
- 水域
- 农林用地
- 军事用地
- 新农村社区建设用地
- 城市规划范围

图例

新乡县中心城区地下管线综合专项规划
2016 — 2030
——城市规划结构图

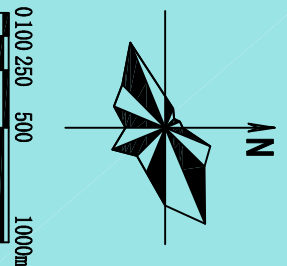

图例




图例

- 城市综合服务中心
- 金融服务中心
- 商贸服务中心
- 居住片区
- 产业片区
- 绿化廊道
- 城市综合发展轴
- 城区规划范围





河南省城乡规划设计研究院有限公司
HENAN INSTITUTE OF URBAN PLANNING & DESIGN, CO., LTD
城乡规划编制资质证书等级：[乙] 城规编（141165）
市政工程设计专业甲级：证书编号A141002826


新乡县中心城区地下管线综合专项规划
2016 — 2030
——开发强度分析图

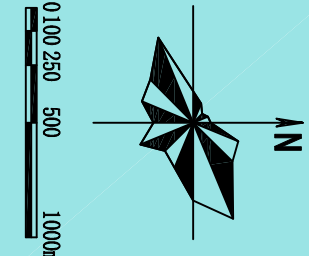


图例

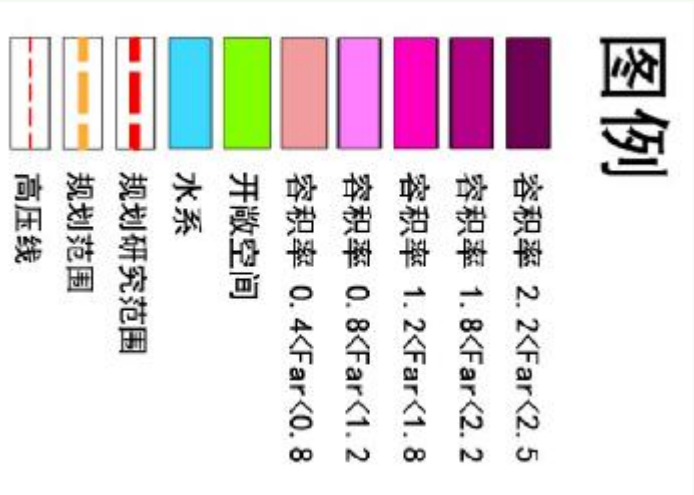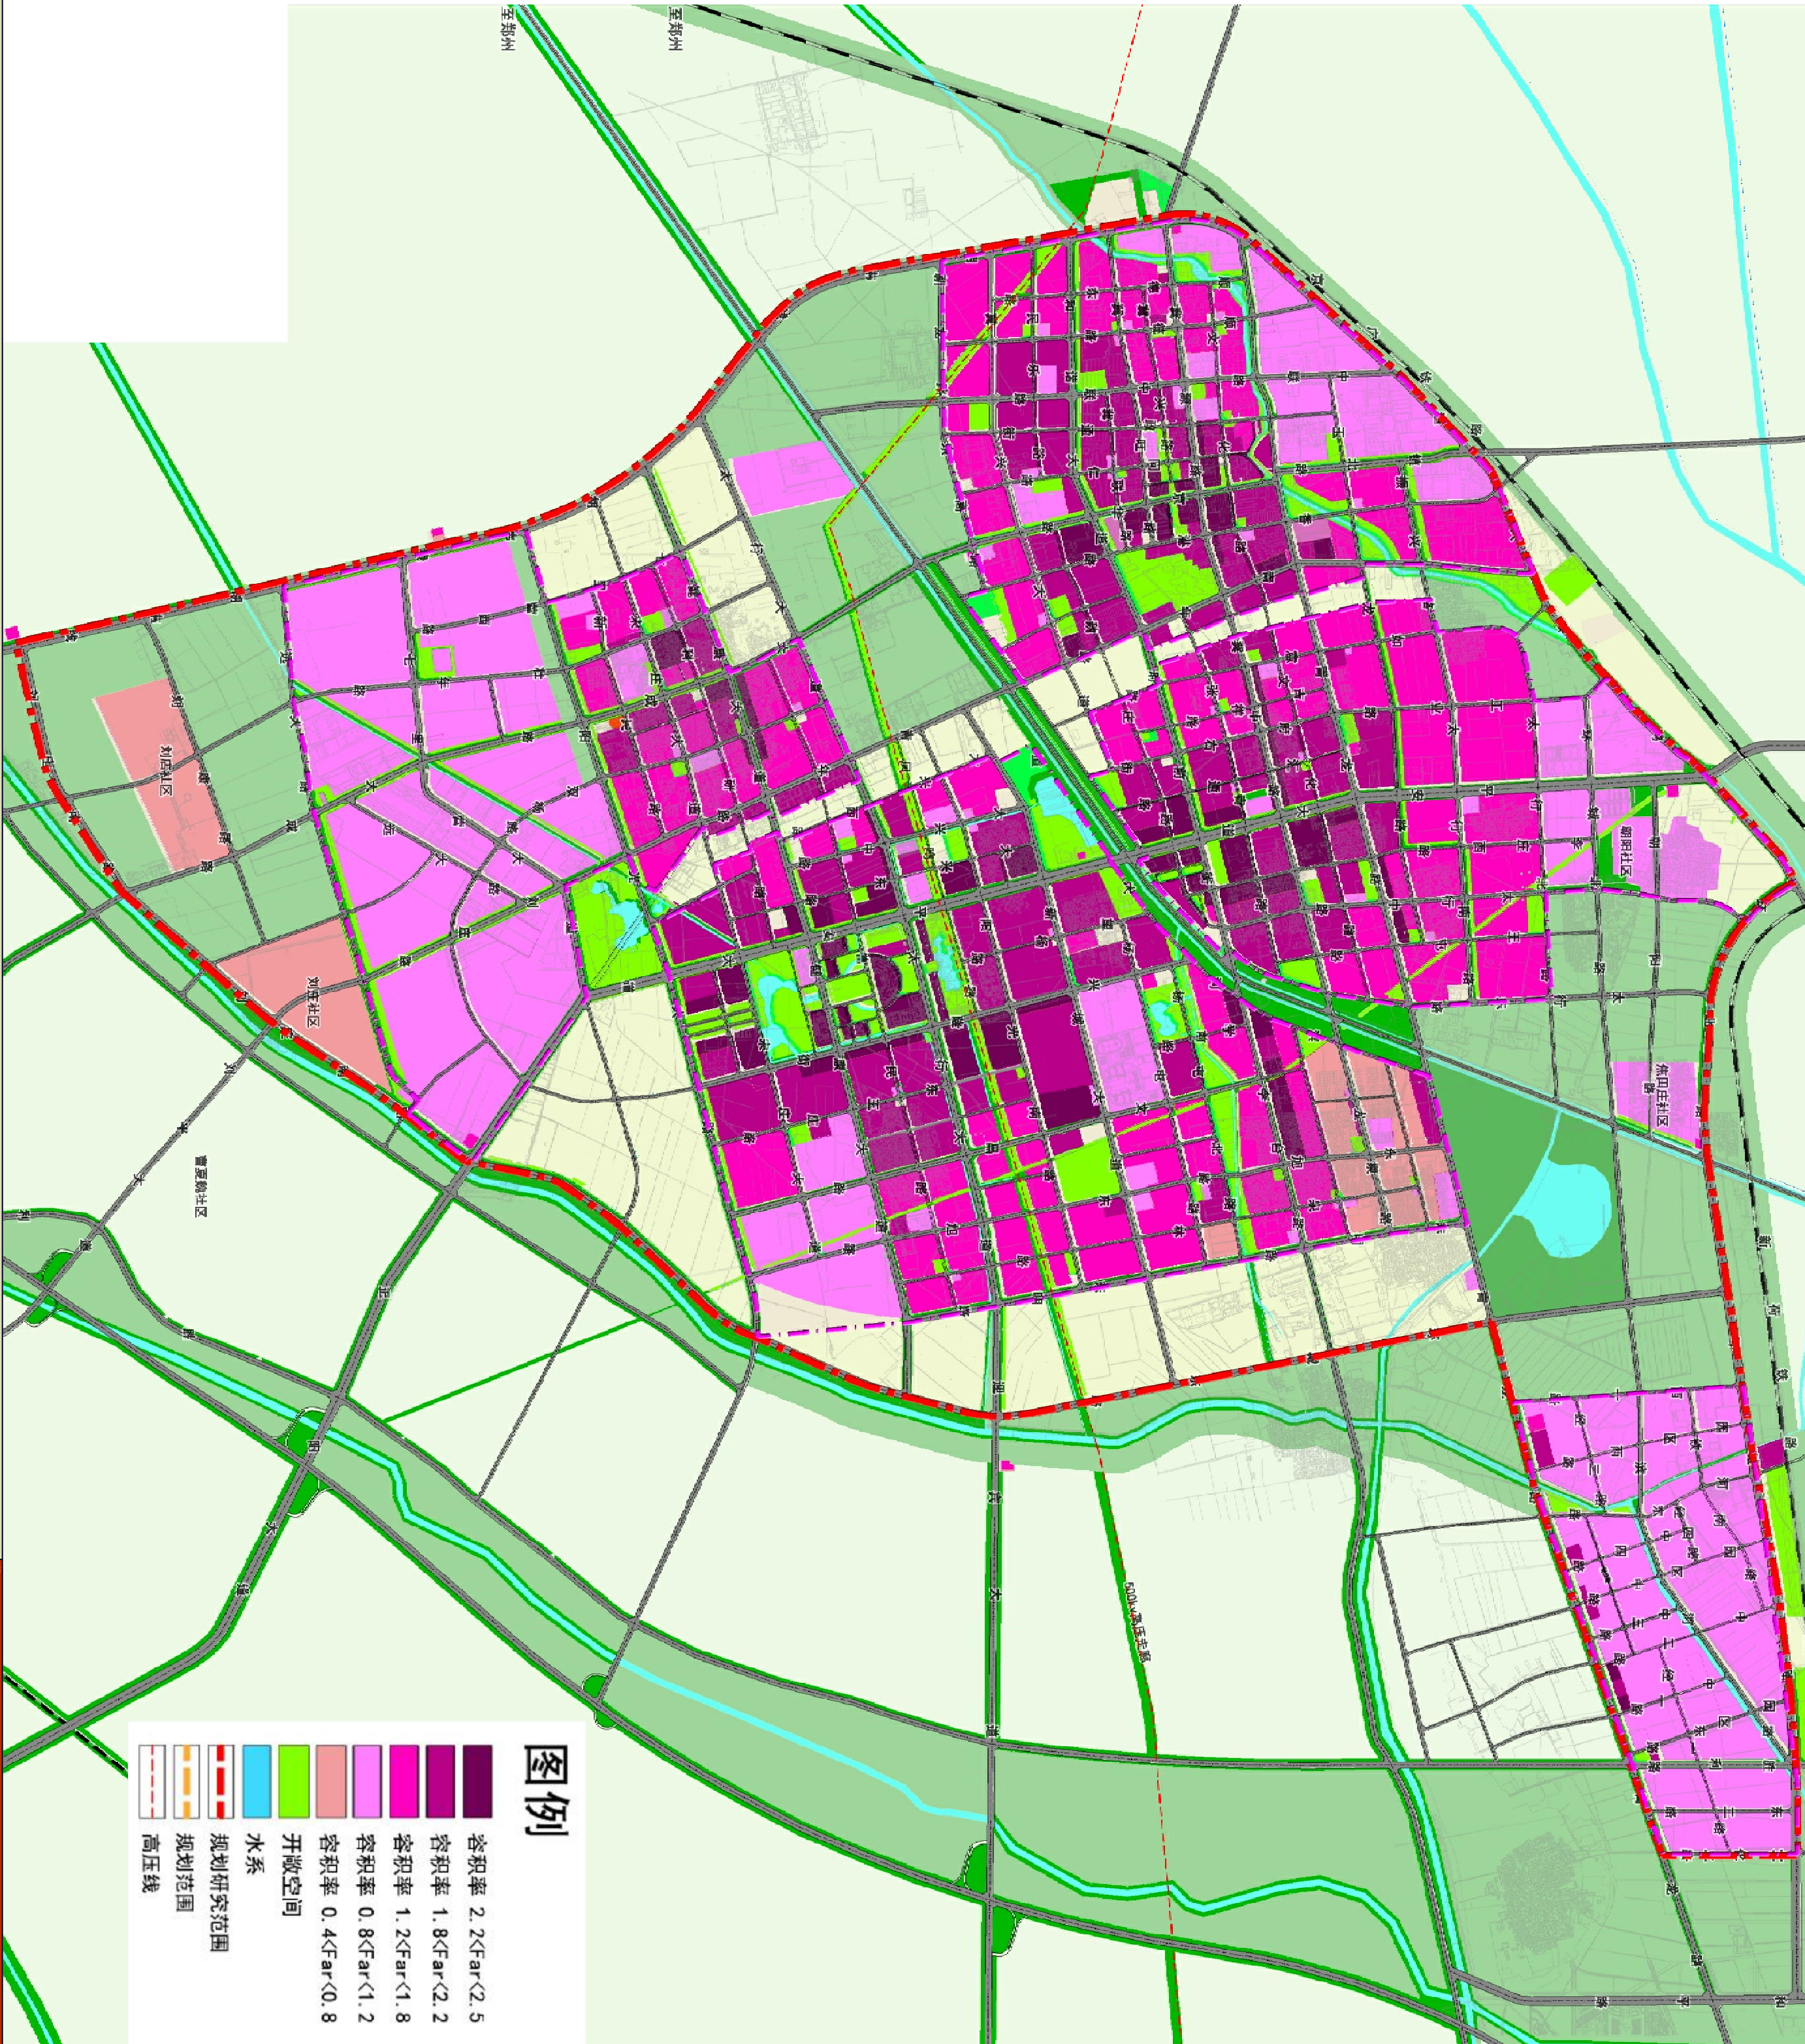

新乡县中心城区地下管线综合专项规划
2016 — 2030
——公共服务设施分析图

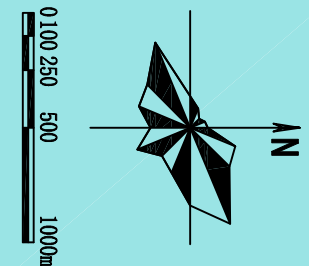

图例

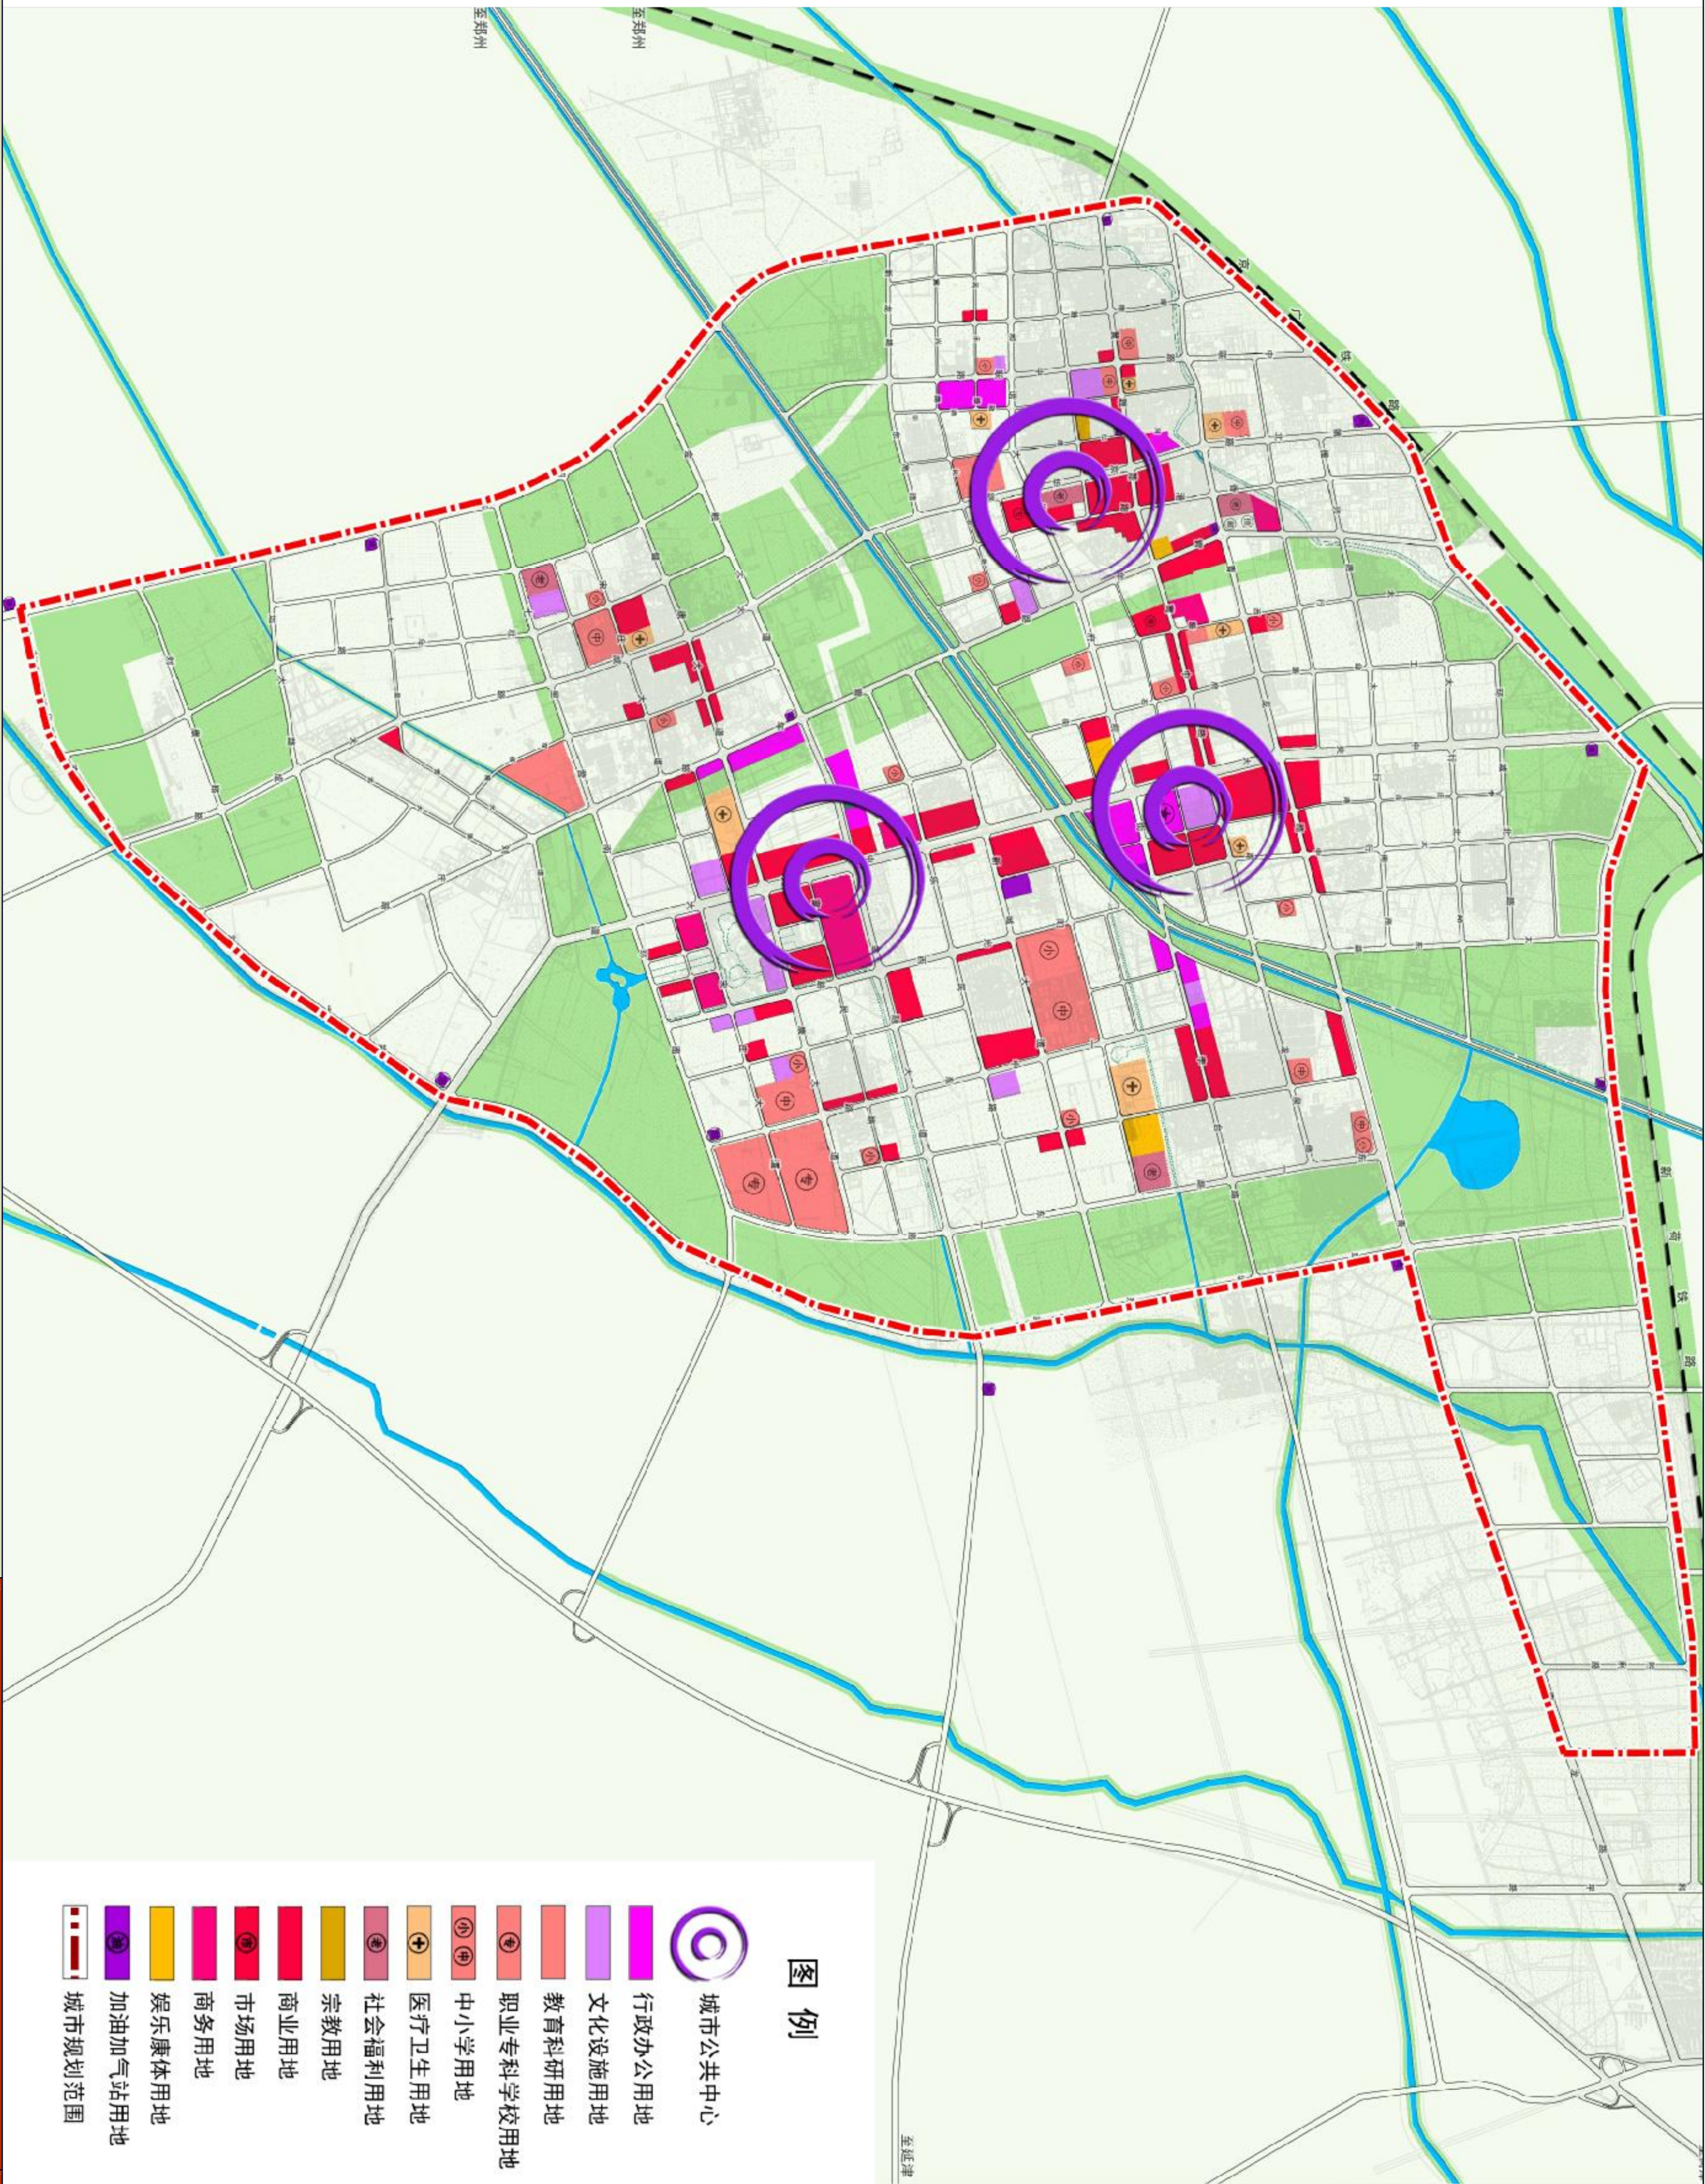



图例

- 城市公共中心
- 行政办公用地
- 文化设施用地
- 教育科研用地
- 职业专科学校用地
- 中小学用地
- 医疗卫生用地
- 社会福利用地
- 宗教用地
- 商业用地
- 市场用地
- 商务用地
- 娱乐康体用地
- 加油加气站用地
- 城市规划范围




河南省城乡规划设计研究院有限公司
HENAN INSTITUTE OF URBAN PLANNING & DESIGN, CO., LTD
城乡规划编制资质证书等级：[乙] 证规编 (141165)
市政工程设计专业甲级：证书编号A141002826


新乡县中心城区地下管线综合专项规划
2016 — 2030
——城市给水工程现状图

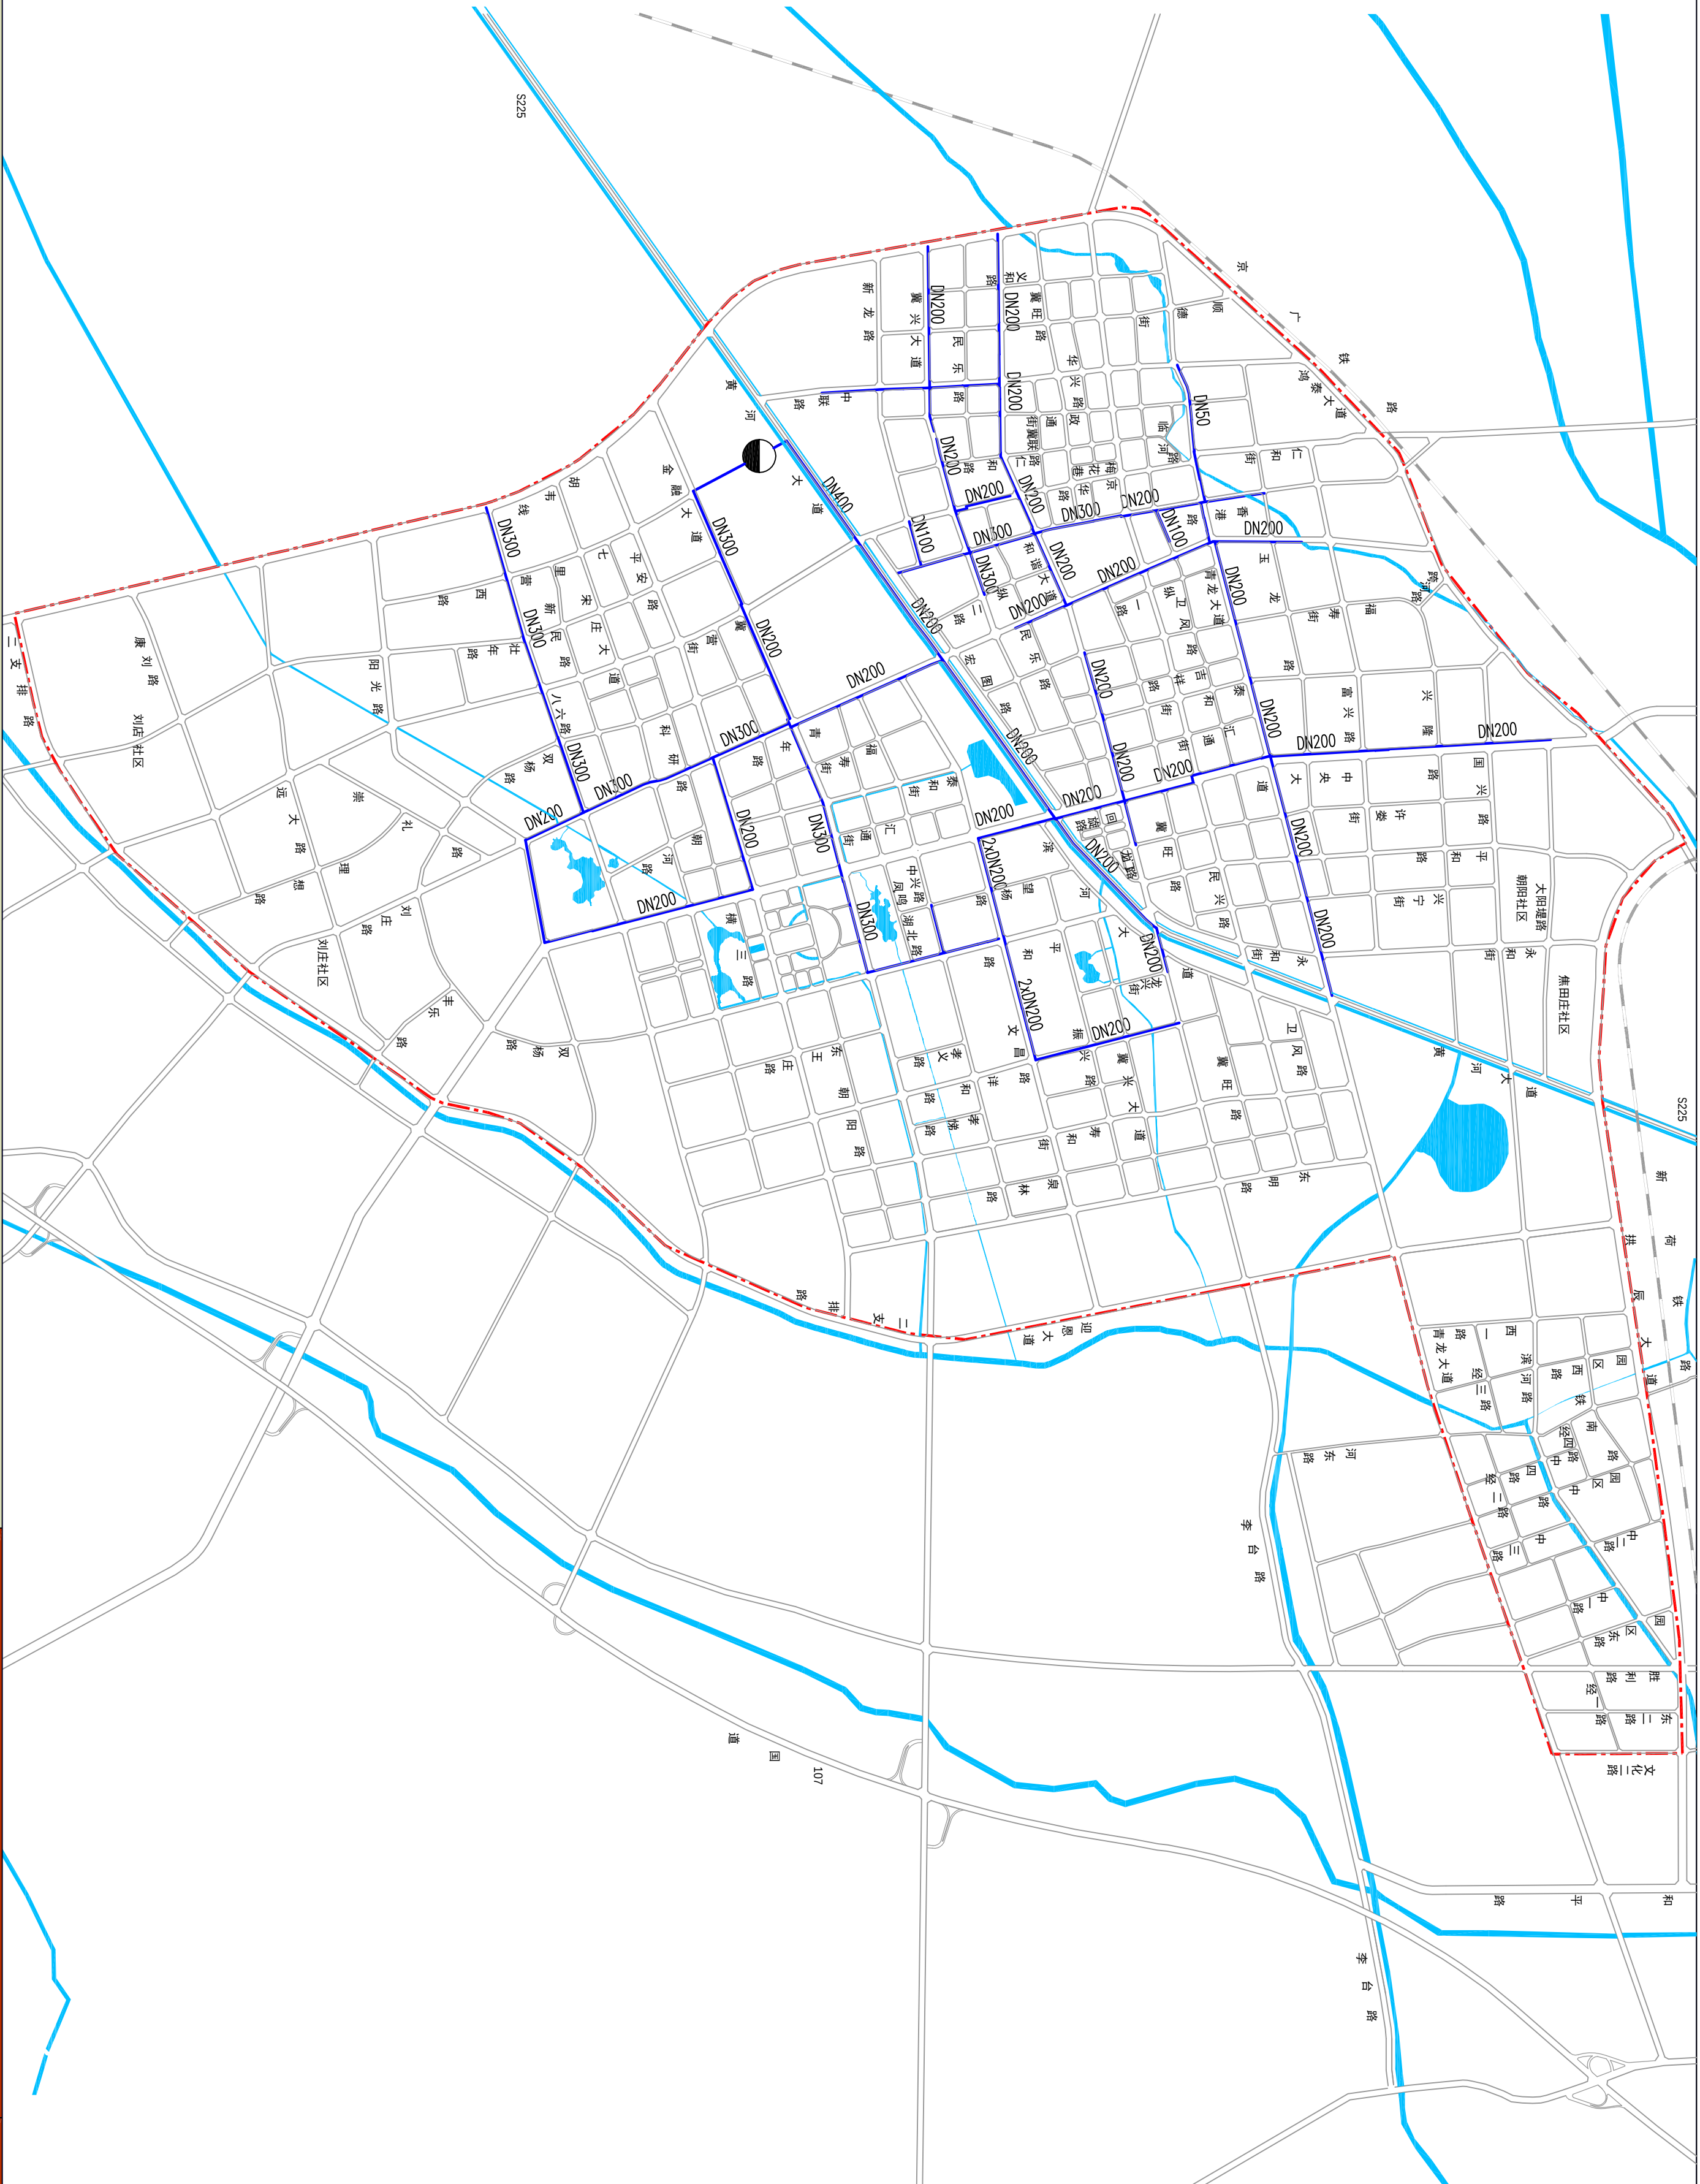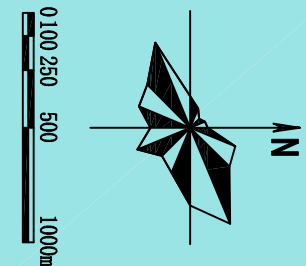


图例

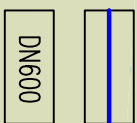

现状给水管道

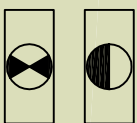

给水厂

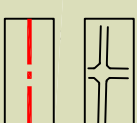


道路用地



管径



 加压泵站



规划范围线





河南省城乡规划设计研究院有限公司
HENAN INSTITUTE OF URBAN PLANNING & DESIGN, CO., LTD
城乡规划编制资质证书号: [建] 城规编 (141165)
市政设计行业甲级: 证书编号 A141002826

图号

08

新乡县中心城区地下管线综合专项规划
2016 — 2030
——城市雨水工程现状图

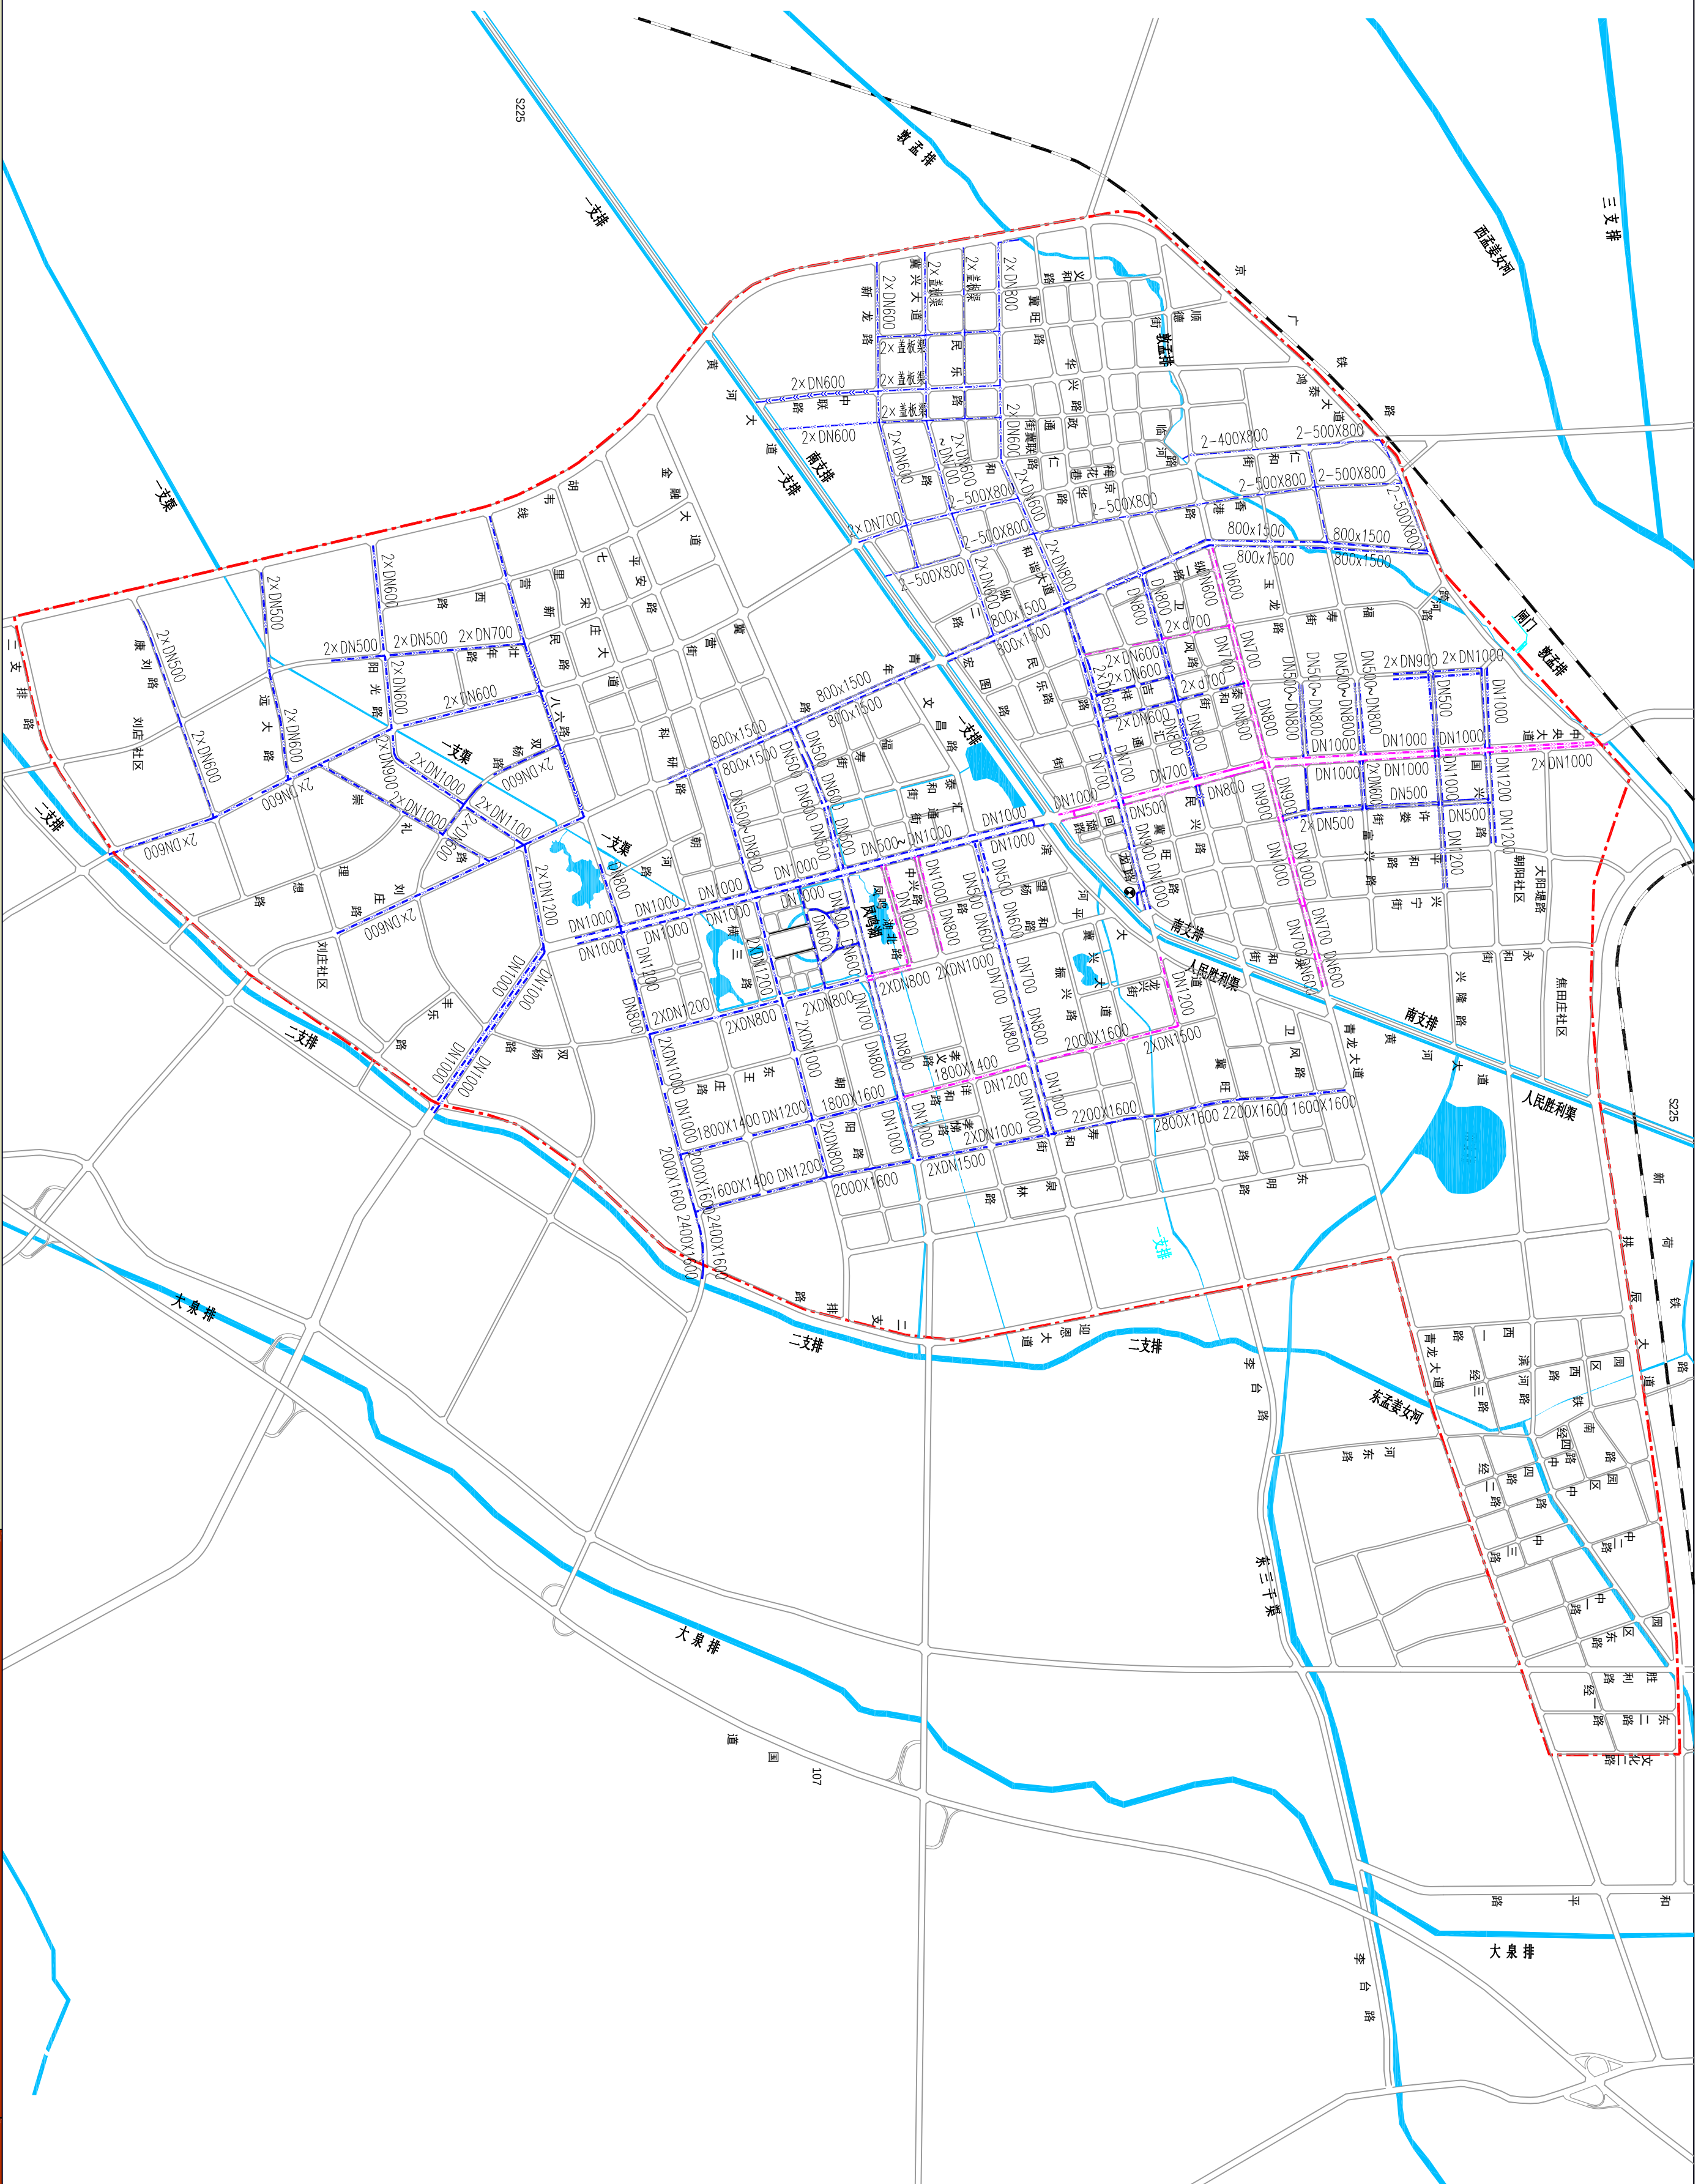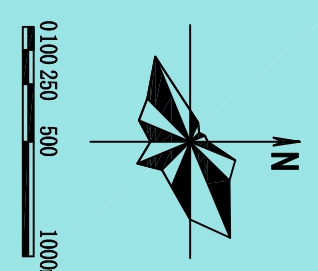

图例

合流制雨水管渠道

分流制雨水管渠道

DN500

管径

规划范围线

道路用地

河南省城乡规划设计研究院有限公司

HENAN INSTITUTE OF URBAN PLANNING & DESIGN, CO., LTD



城乡规划设计资质证书等级：[乙] 证规编(141165)

市政工程设计专业甲级：证书编号A141002826


图号

09


新乡县中心城区地下管线综合专项规划
2016—2030
——城市污水工程现状图

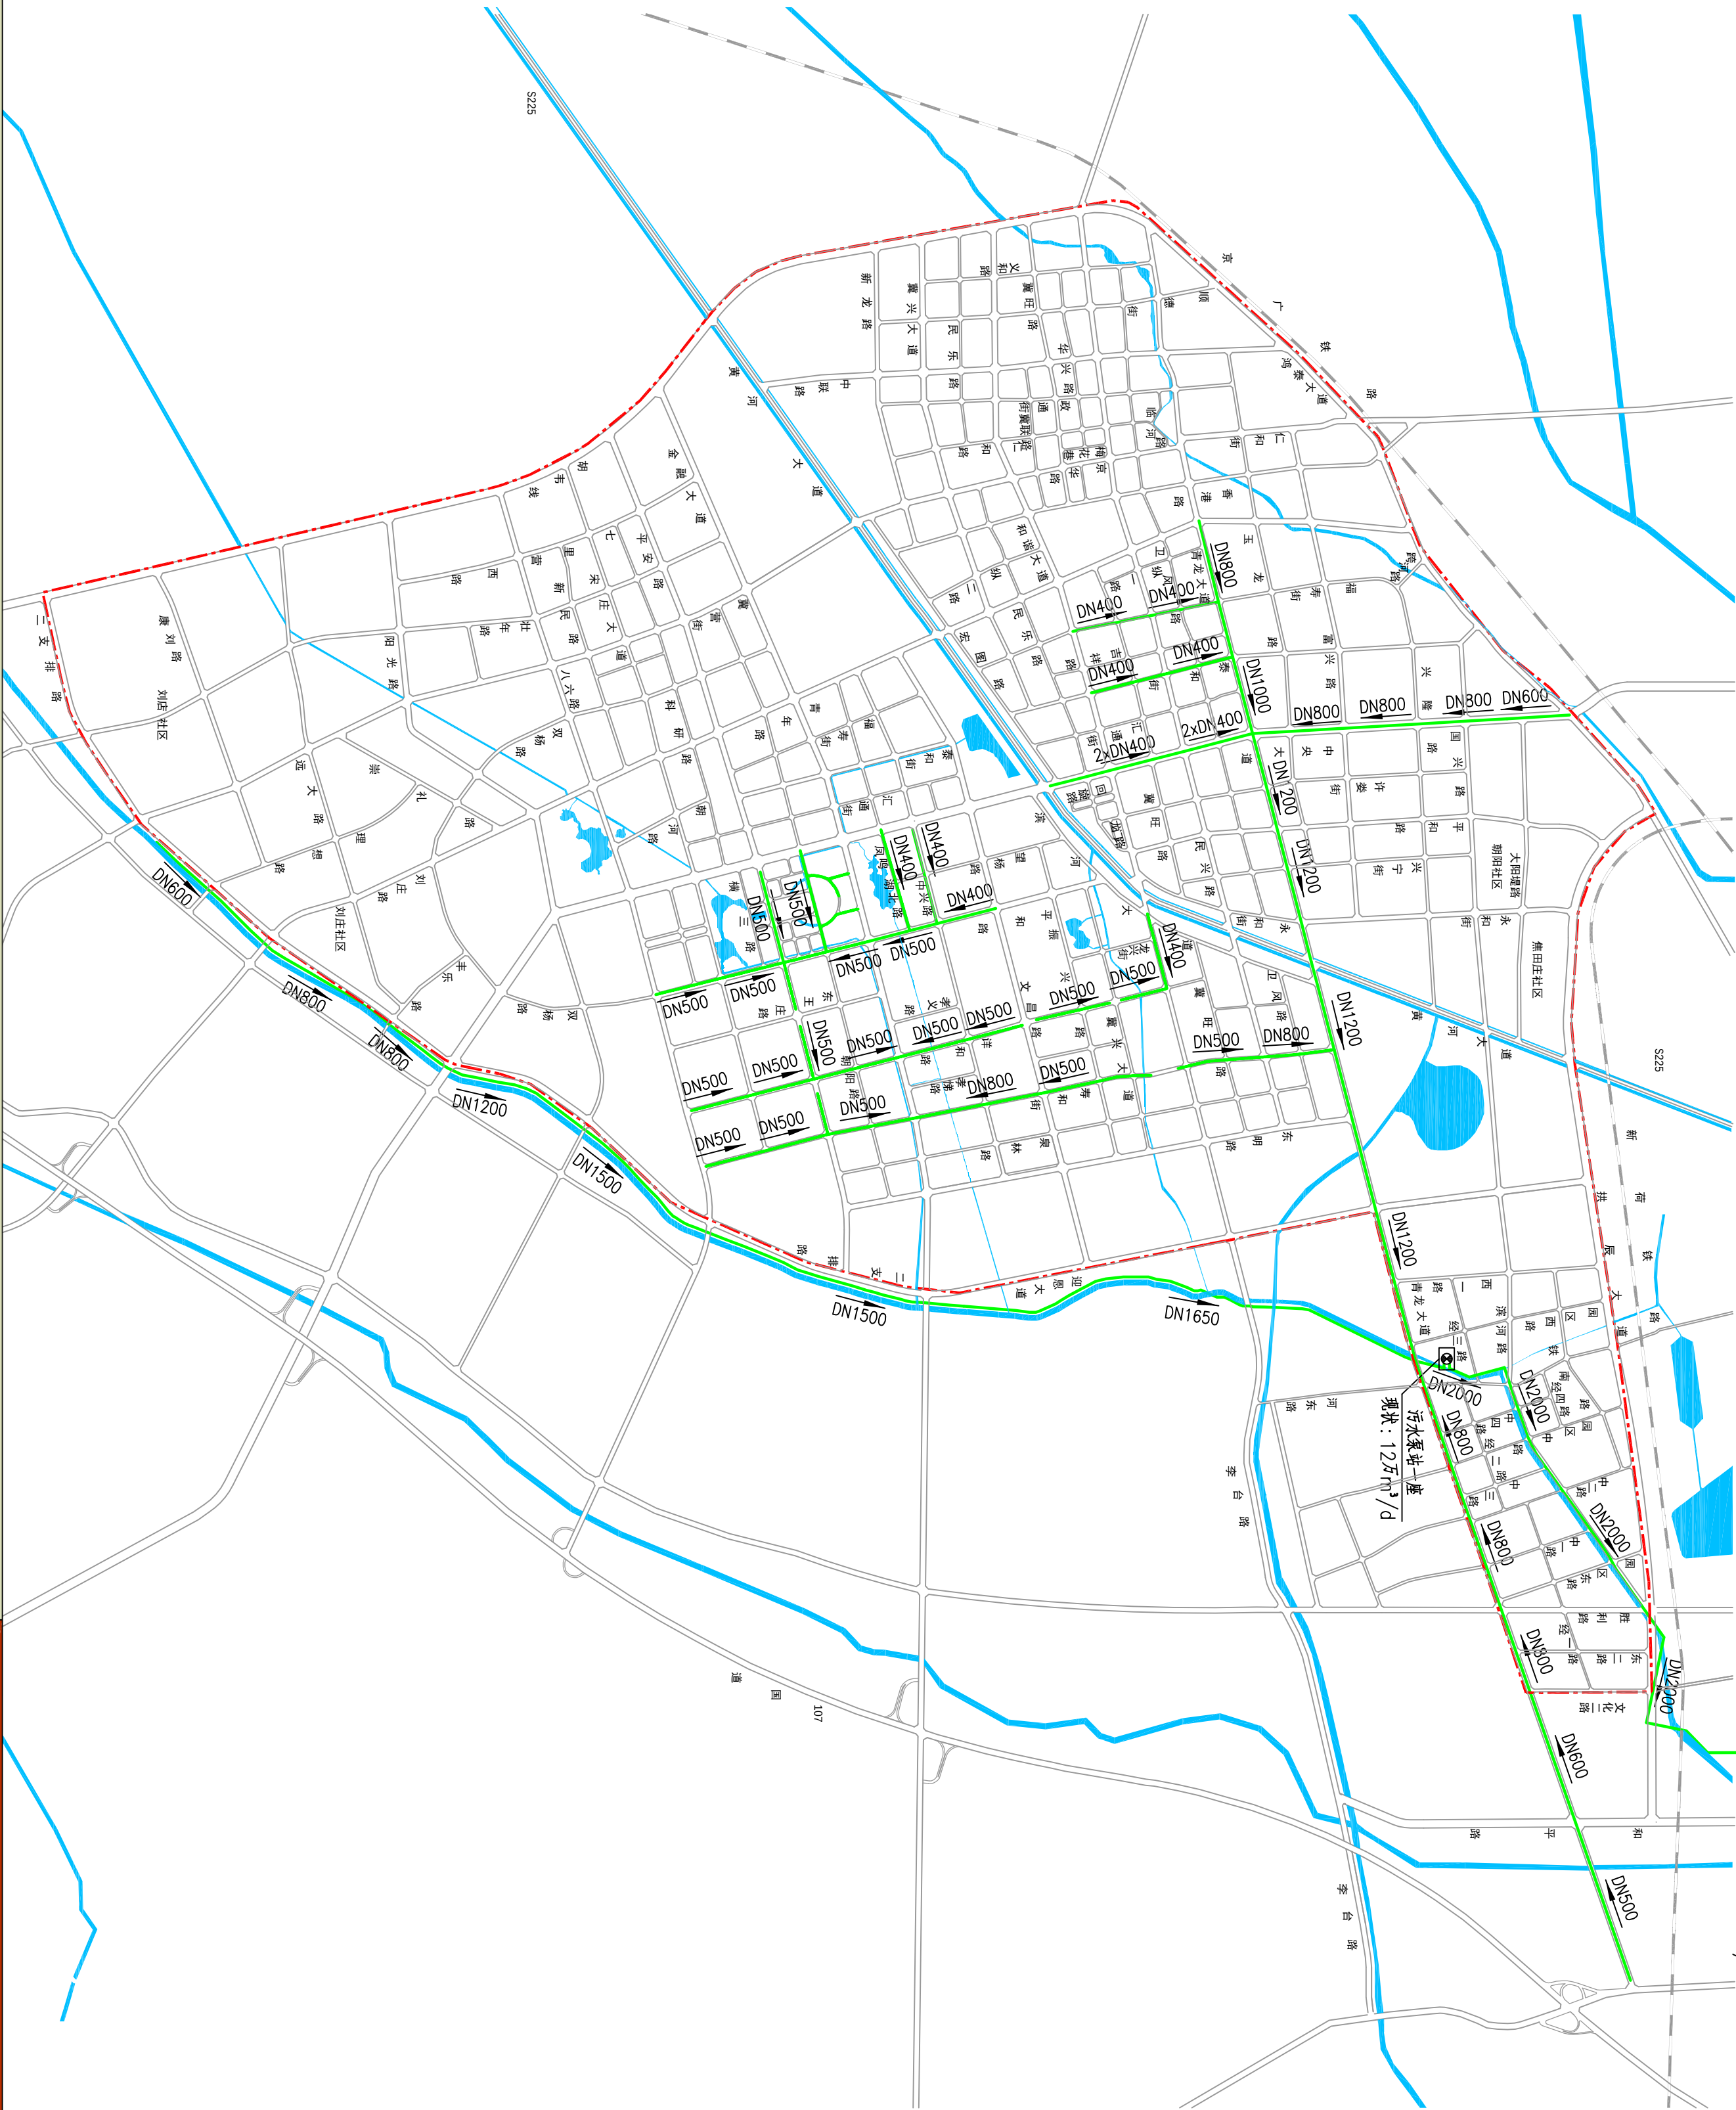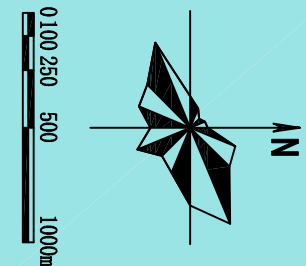


图例

 

现状污水管道
管径 坡向

 

污水处理厂
污水提升泵站

 

道路用地
规划范围线




河南省城乡规划设计研究院有限公司
HENAN INSTITUTE OF URBAN PLANNING & DESIGN, CO., LTD
城乡规划编制资质证书等级：[乙] 证规编（141165）
市政工程设计专业甲级：证书编号A141002826

图号
10

新乡县中心城区地下管线综合专项规划

2016 — 2030

——城市电力工程现状图

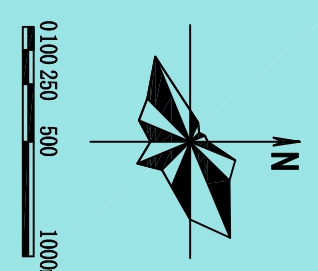

图例

现状220kV线路

现状110kV线路

现状35kV线路

现状10kV线路

现状10kV分支线路

现状35kV变电站

规划范围线

道路用地

河南省城乡规划设计研究院有限公司

HENAN INSTITUTE OF URBAN PLANNING & DESIGN, CO., LTD

城乡规划设计资质证书号: [建] 城规编 (141165)

市政工程设计专业甲级: 证书编号A141002826


图号

11

新乡县中心城区地下管线综合专项规划

2016 — 2030

——城市燃气工程现状图

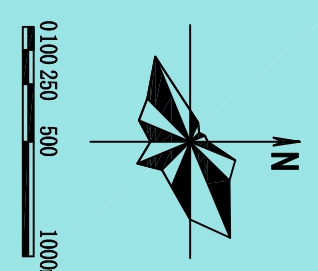

图例

现状燃气管道

道路用地

天然气门站

规划范围线

河南省城乡规划设计研究院有限公司


HENAN INSTITUTE OF URBAN PLANNING & DESIGN, CO., LTD

城乡规划设计资质证书号: [建] 城规编 (141165)


市政工程设计专业甲级: 证书编号 A141002826

图号





12

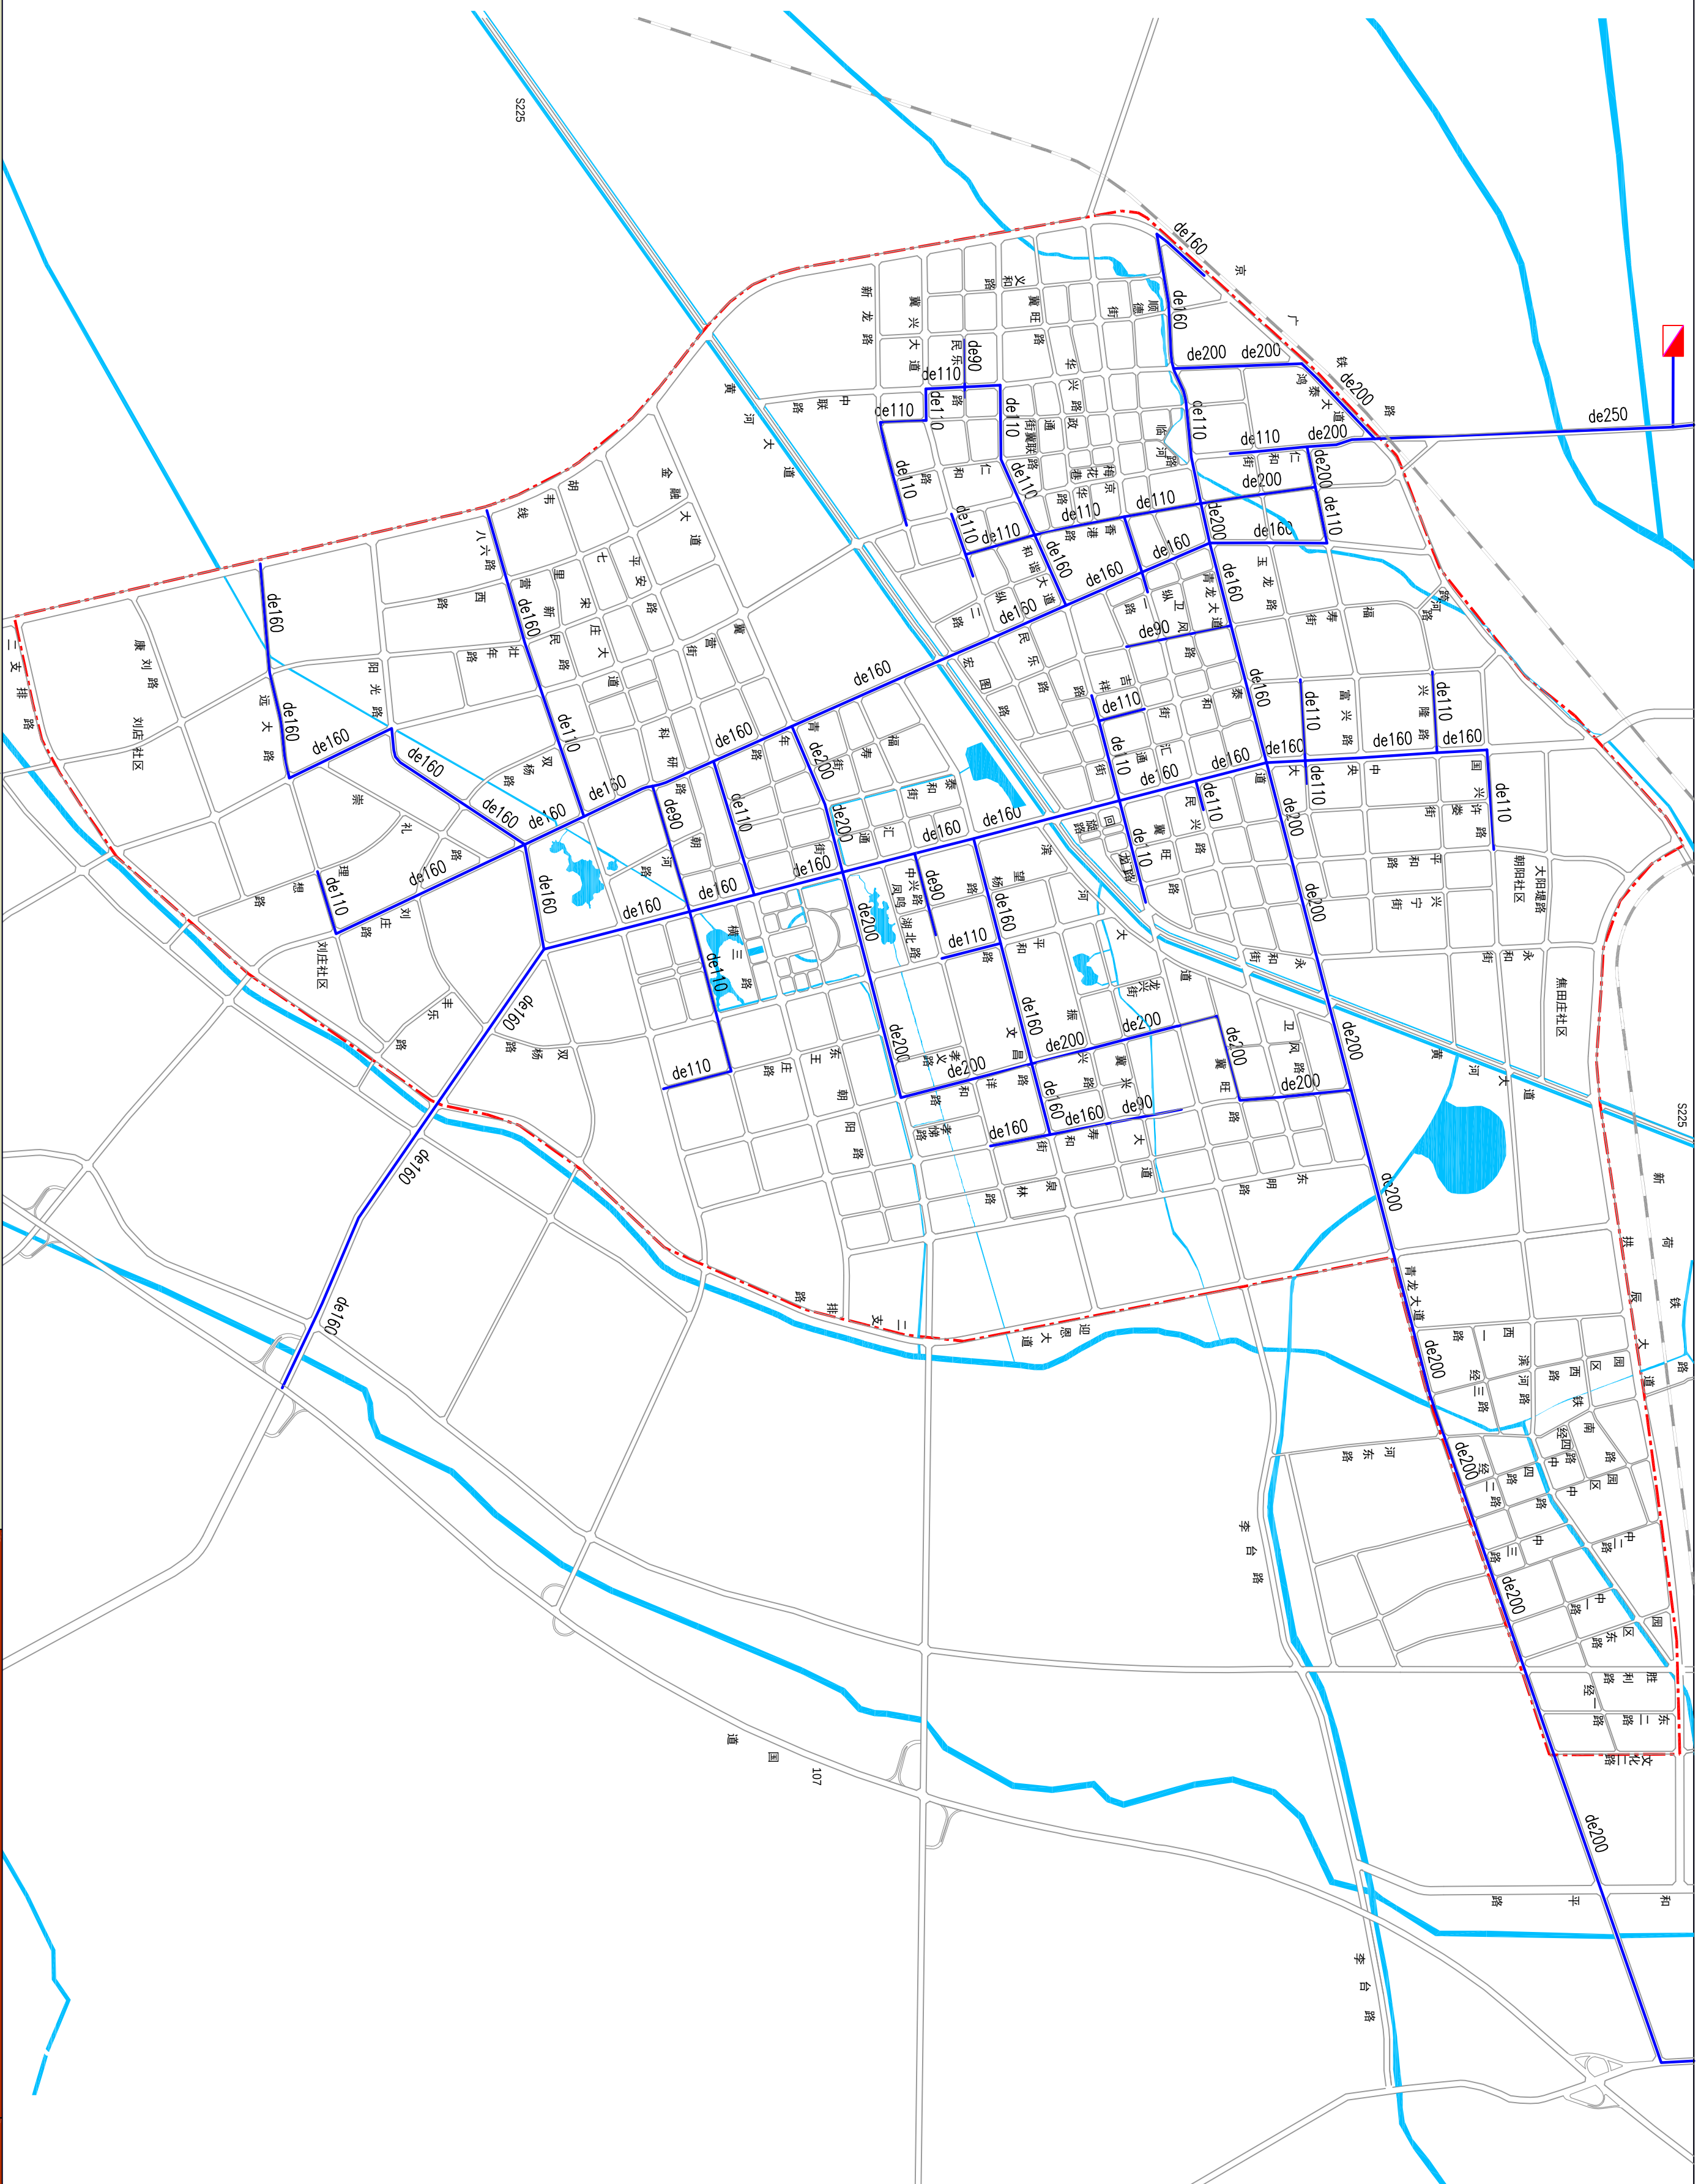


新乡县中心城区地下管线综合专项规划
2016—2030
——城市给水工程规划图

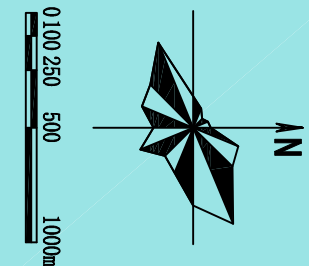

图例

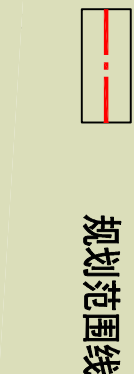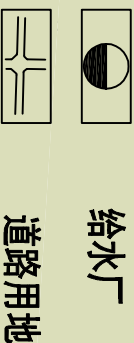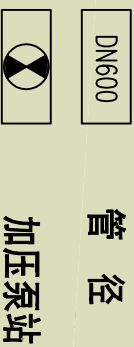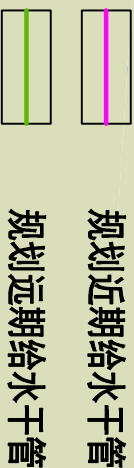



河南省城乡规划设计研究院有限公司
HENAN INSTITUTE OF URBAN PLANNING & DESIGN, CO., LTD
城乡规划编制资质证书等级：[乙] 证规编（141165）
市政工程设计专业甲级：证书编号A141002826

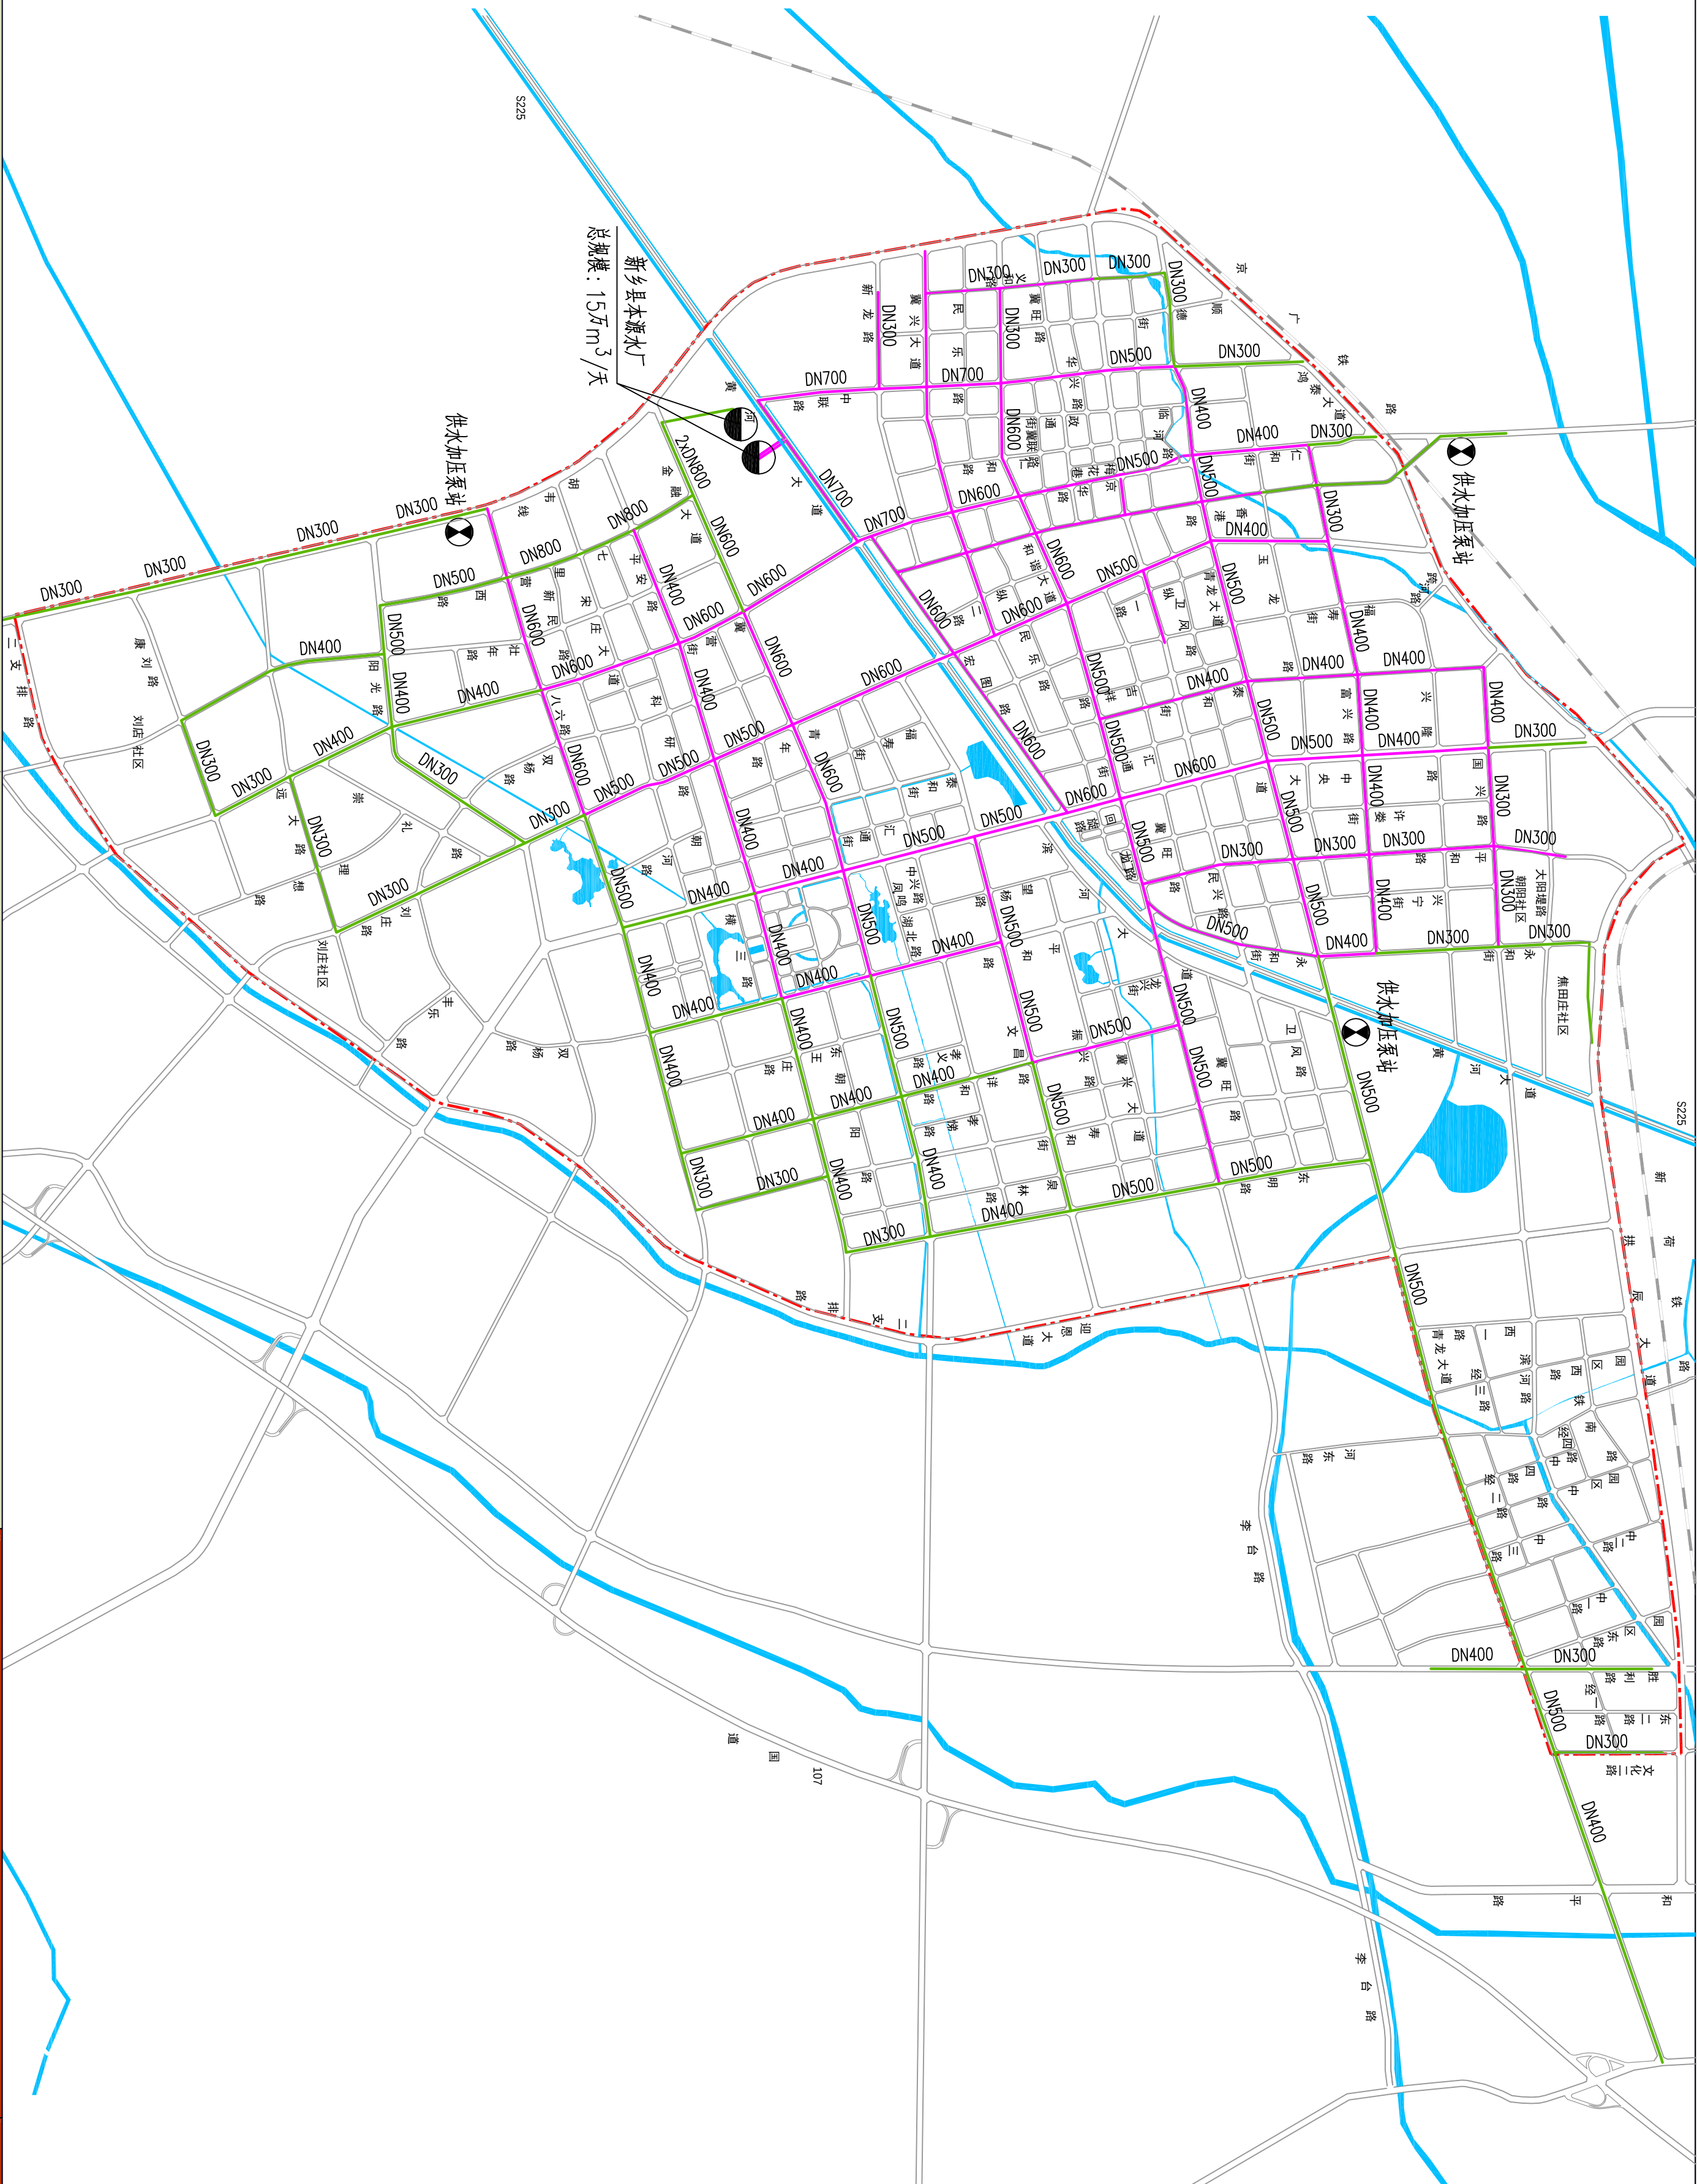

新乡县中心城区地下管线综合专项规划

2016 — 2030

——城市雨水工程规划图

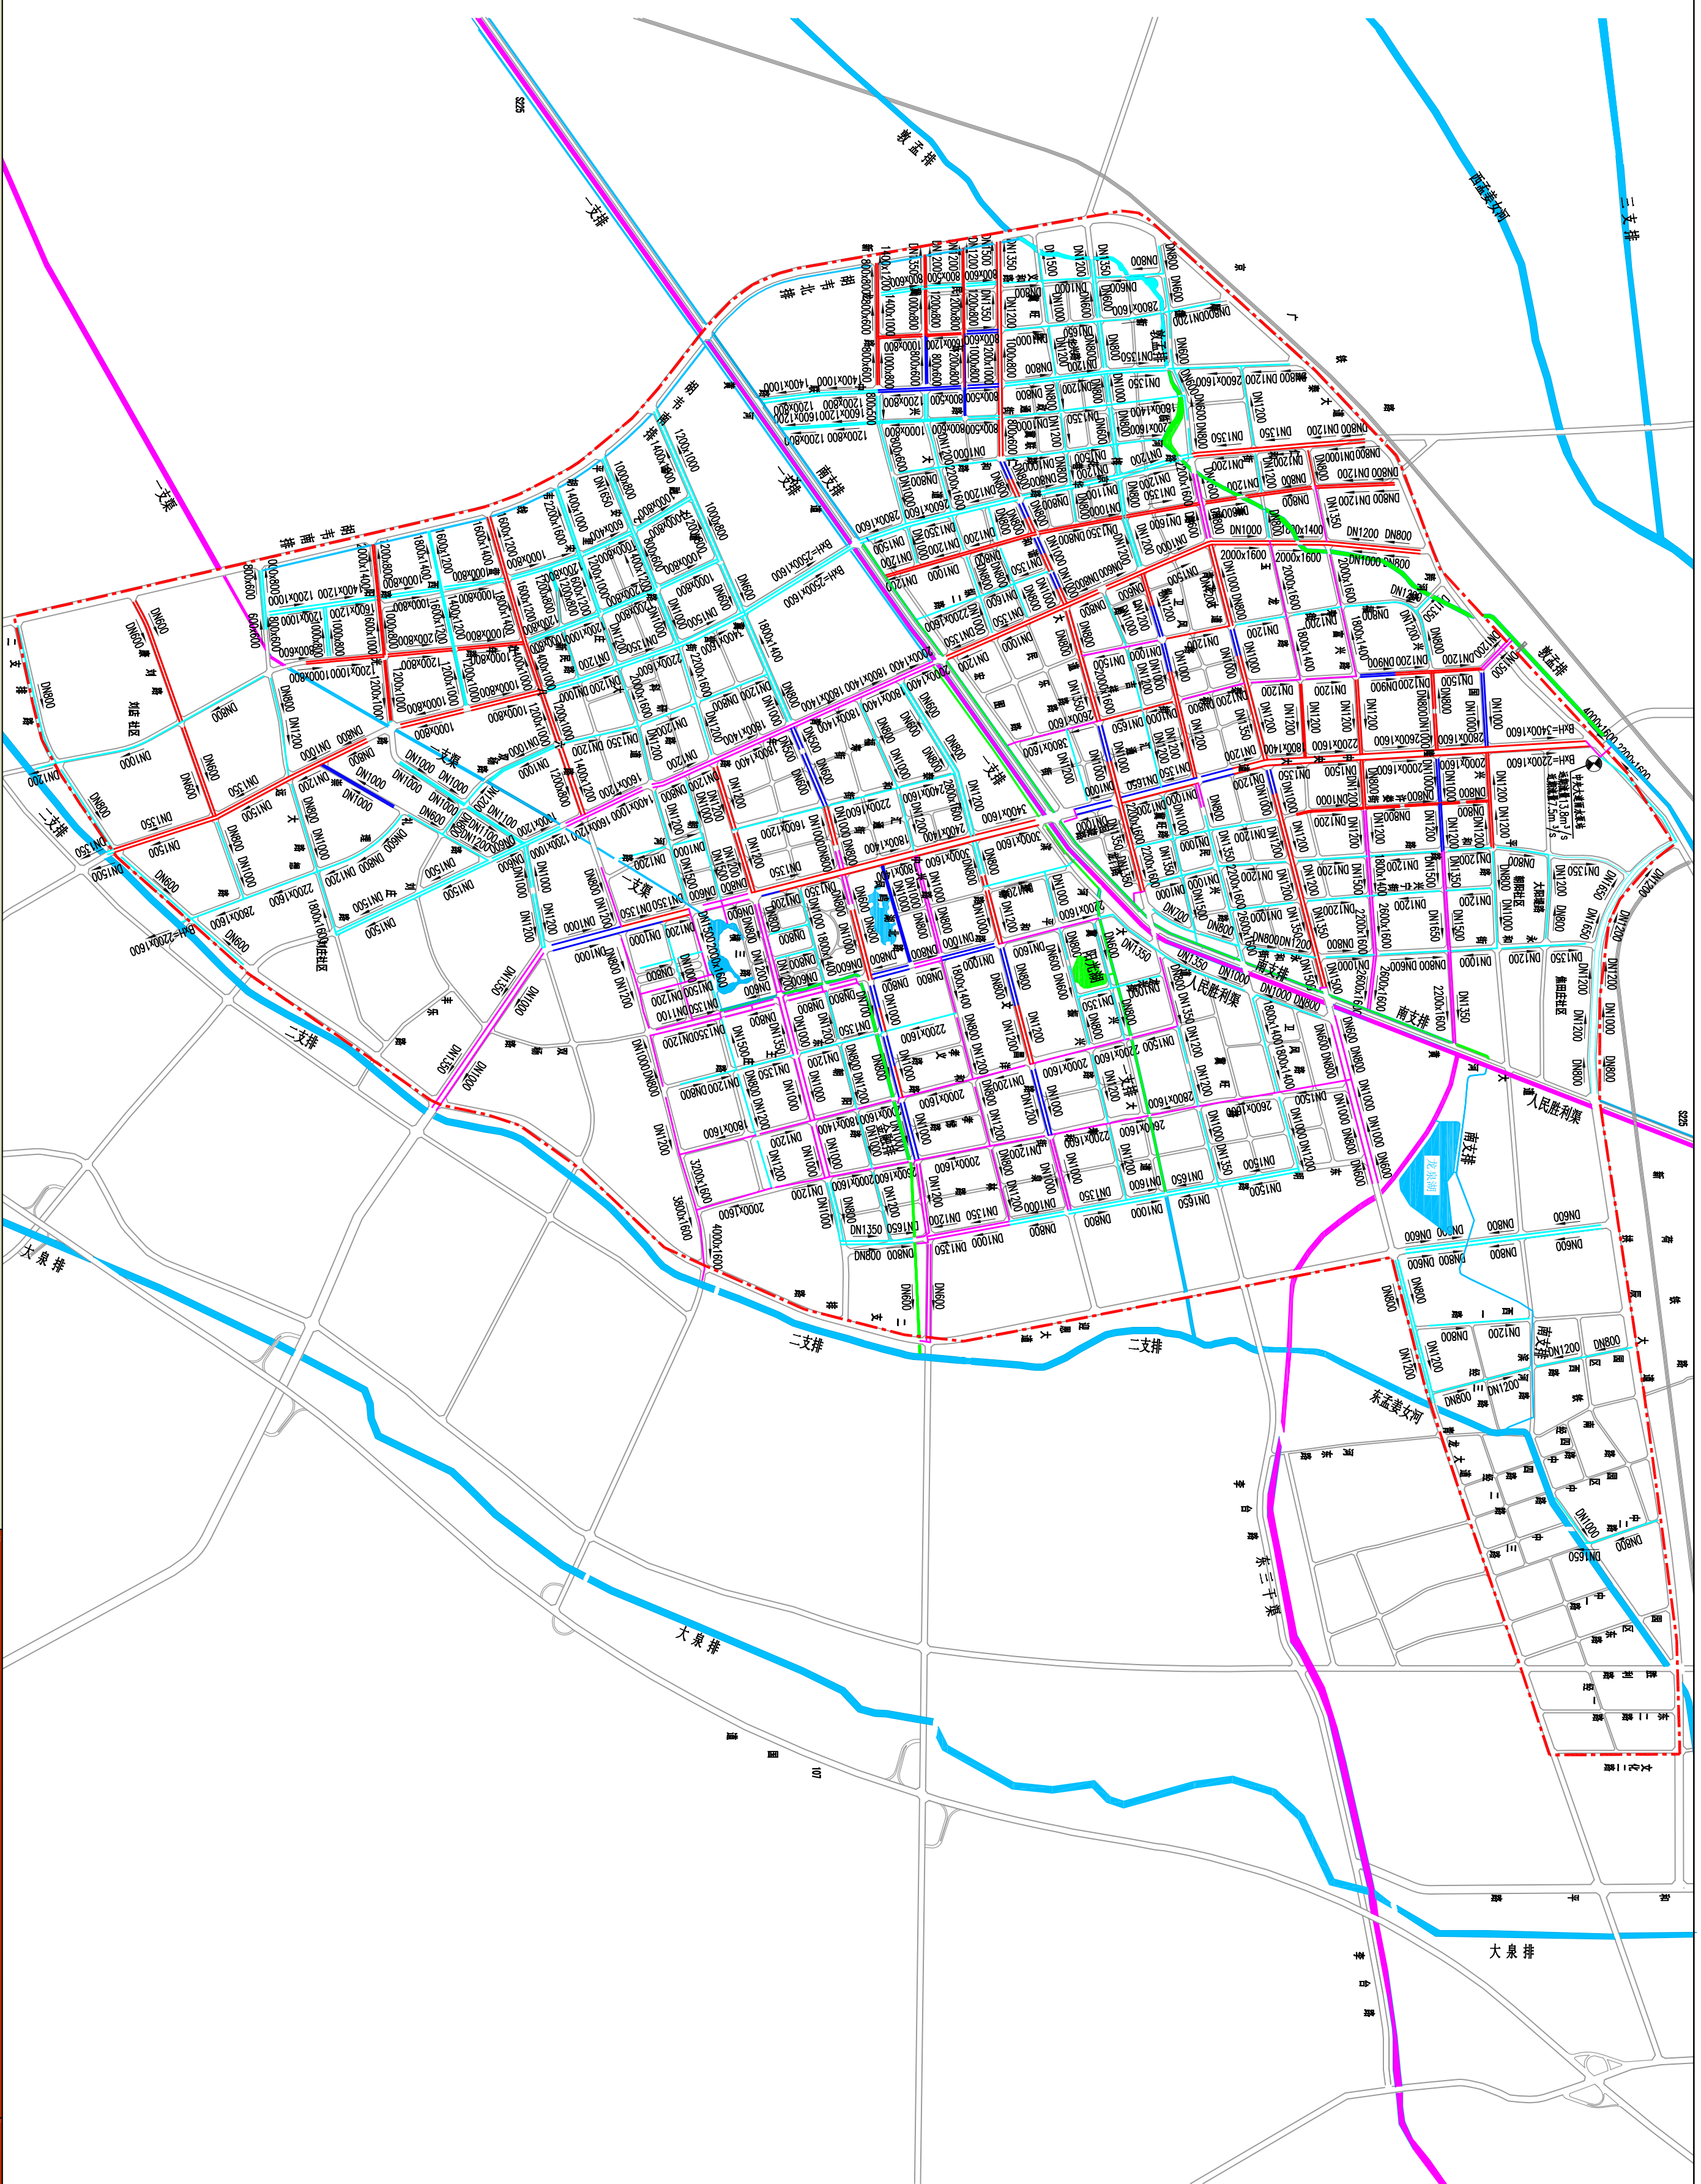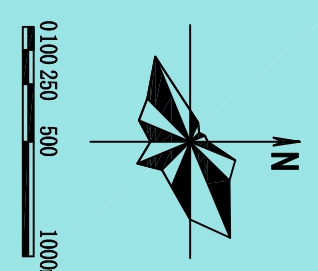

图例

现状雨水管道(利用)

现状雨水管道(改造)

近期雨水管道(新建)

管径 流向

管径 流向

规划范围线

DN800


雨水泵站

图号


14

河南省城乡规划设计研究院有限公司
HENAN INSTITUTE OF URBAN PLANNING & DESIGN, CO., LTD
城市规划设计资质证书号: [建] 城规编 (141165)
市政工程设计专业甲级: 证书编号 A141002826


新乡县中心城区地下管线综合专项规划
2016—2030
——城市污水工程规划图

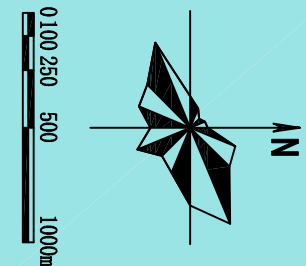


图例

 


现状污水管道

 

规划污水管道

 

管径 坡向

 

污水处理厂




道路用地



规划范围线


图号

15





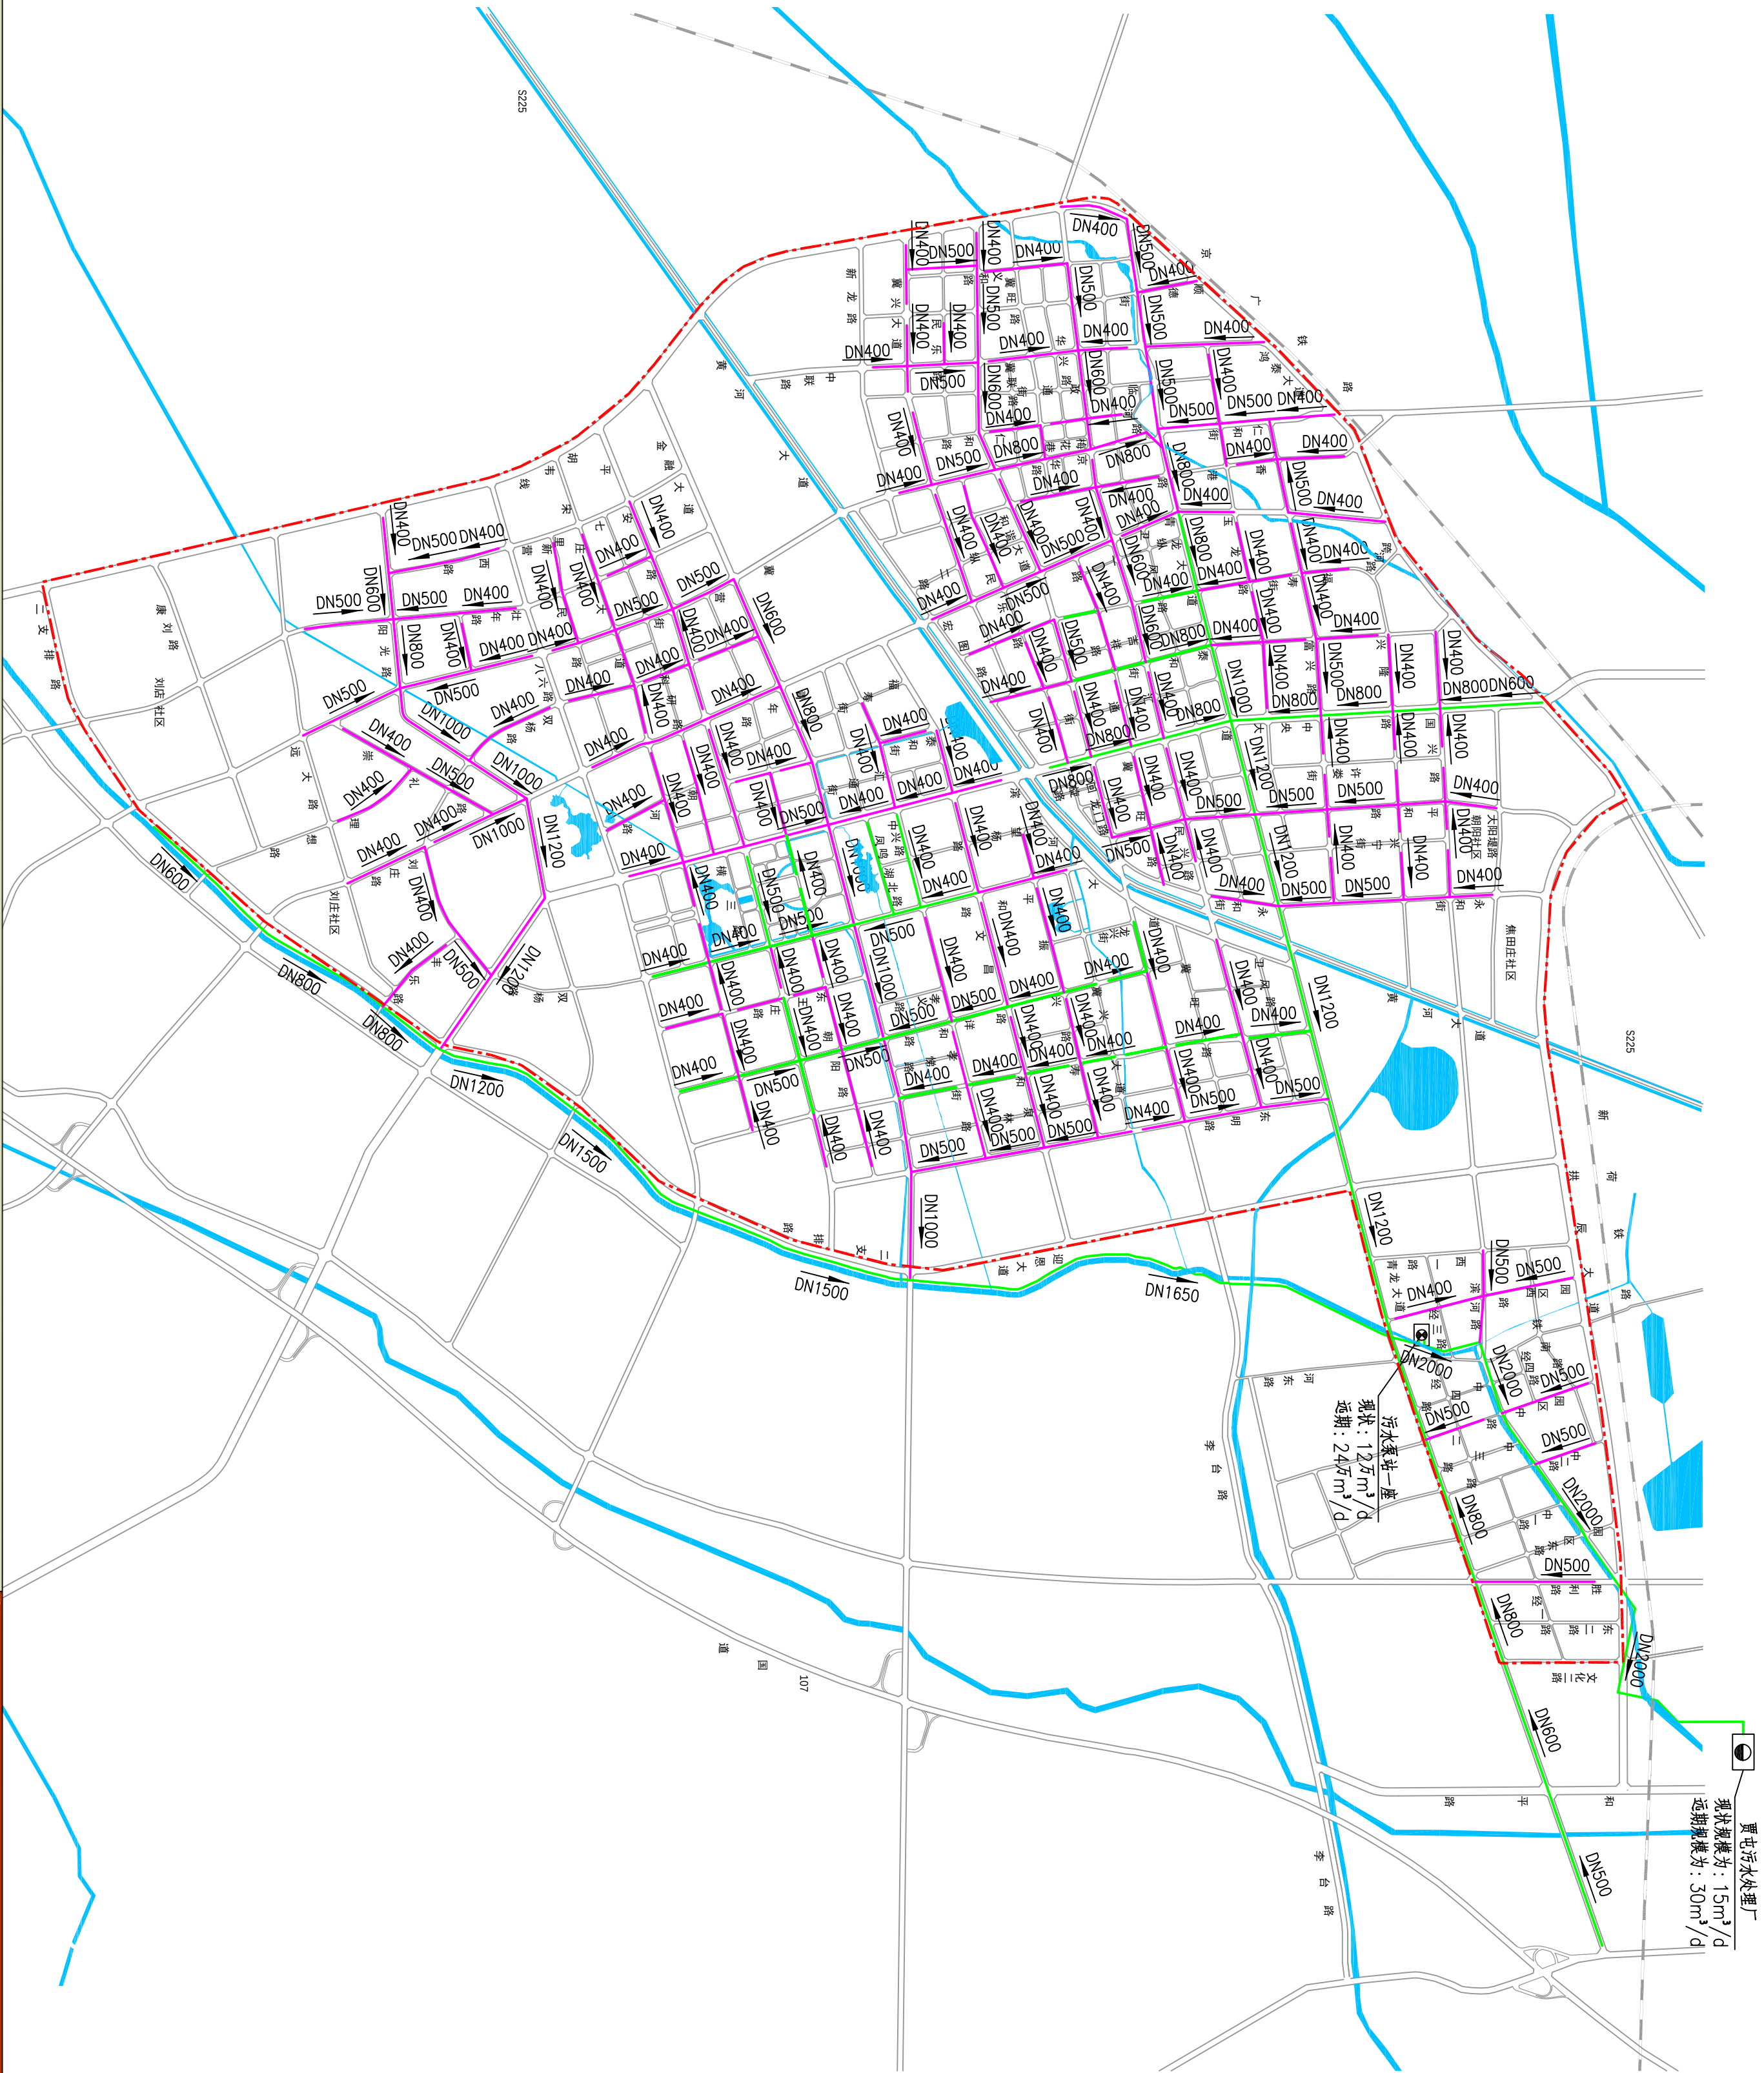


河南省城乡规划设计研究院有限公司
HENAN INSTITUTE OF URBAN PLANNING & DESIGN, CO., LTD
城乡规划编制资质证书号: [建] 城规编 (141165)
市政工程设计专业甲级: 证书编号 A141002826


新乡县中心城区地下管线综合专项规划
2016—2030
——城市燃气工程规划图

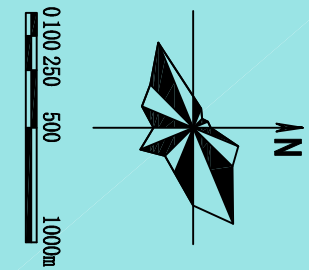


图例

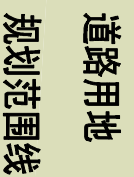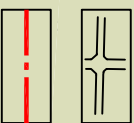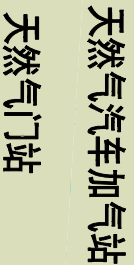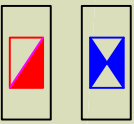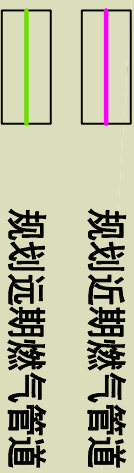


河南省城乡规划设计研究院有限公司
HENAN INSTITUTE OF URBAN PLANNING & DESIGN, CO., LTD
城乡规划编制资质证书等级：[乙] 证规编（141165）
市政工程设计专业甲级：证书编号A141002826

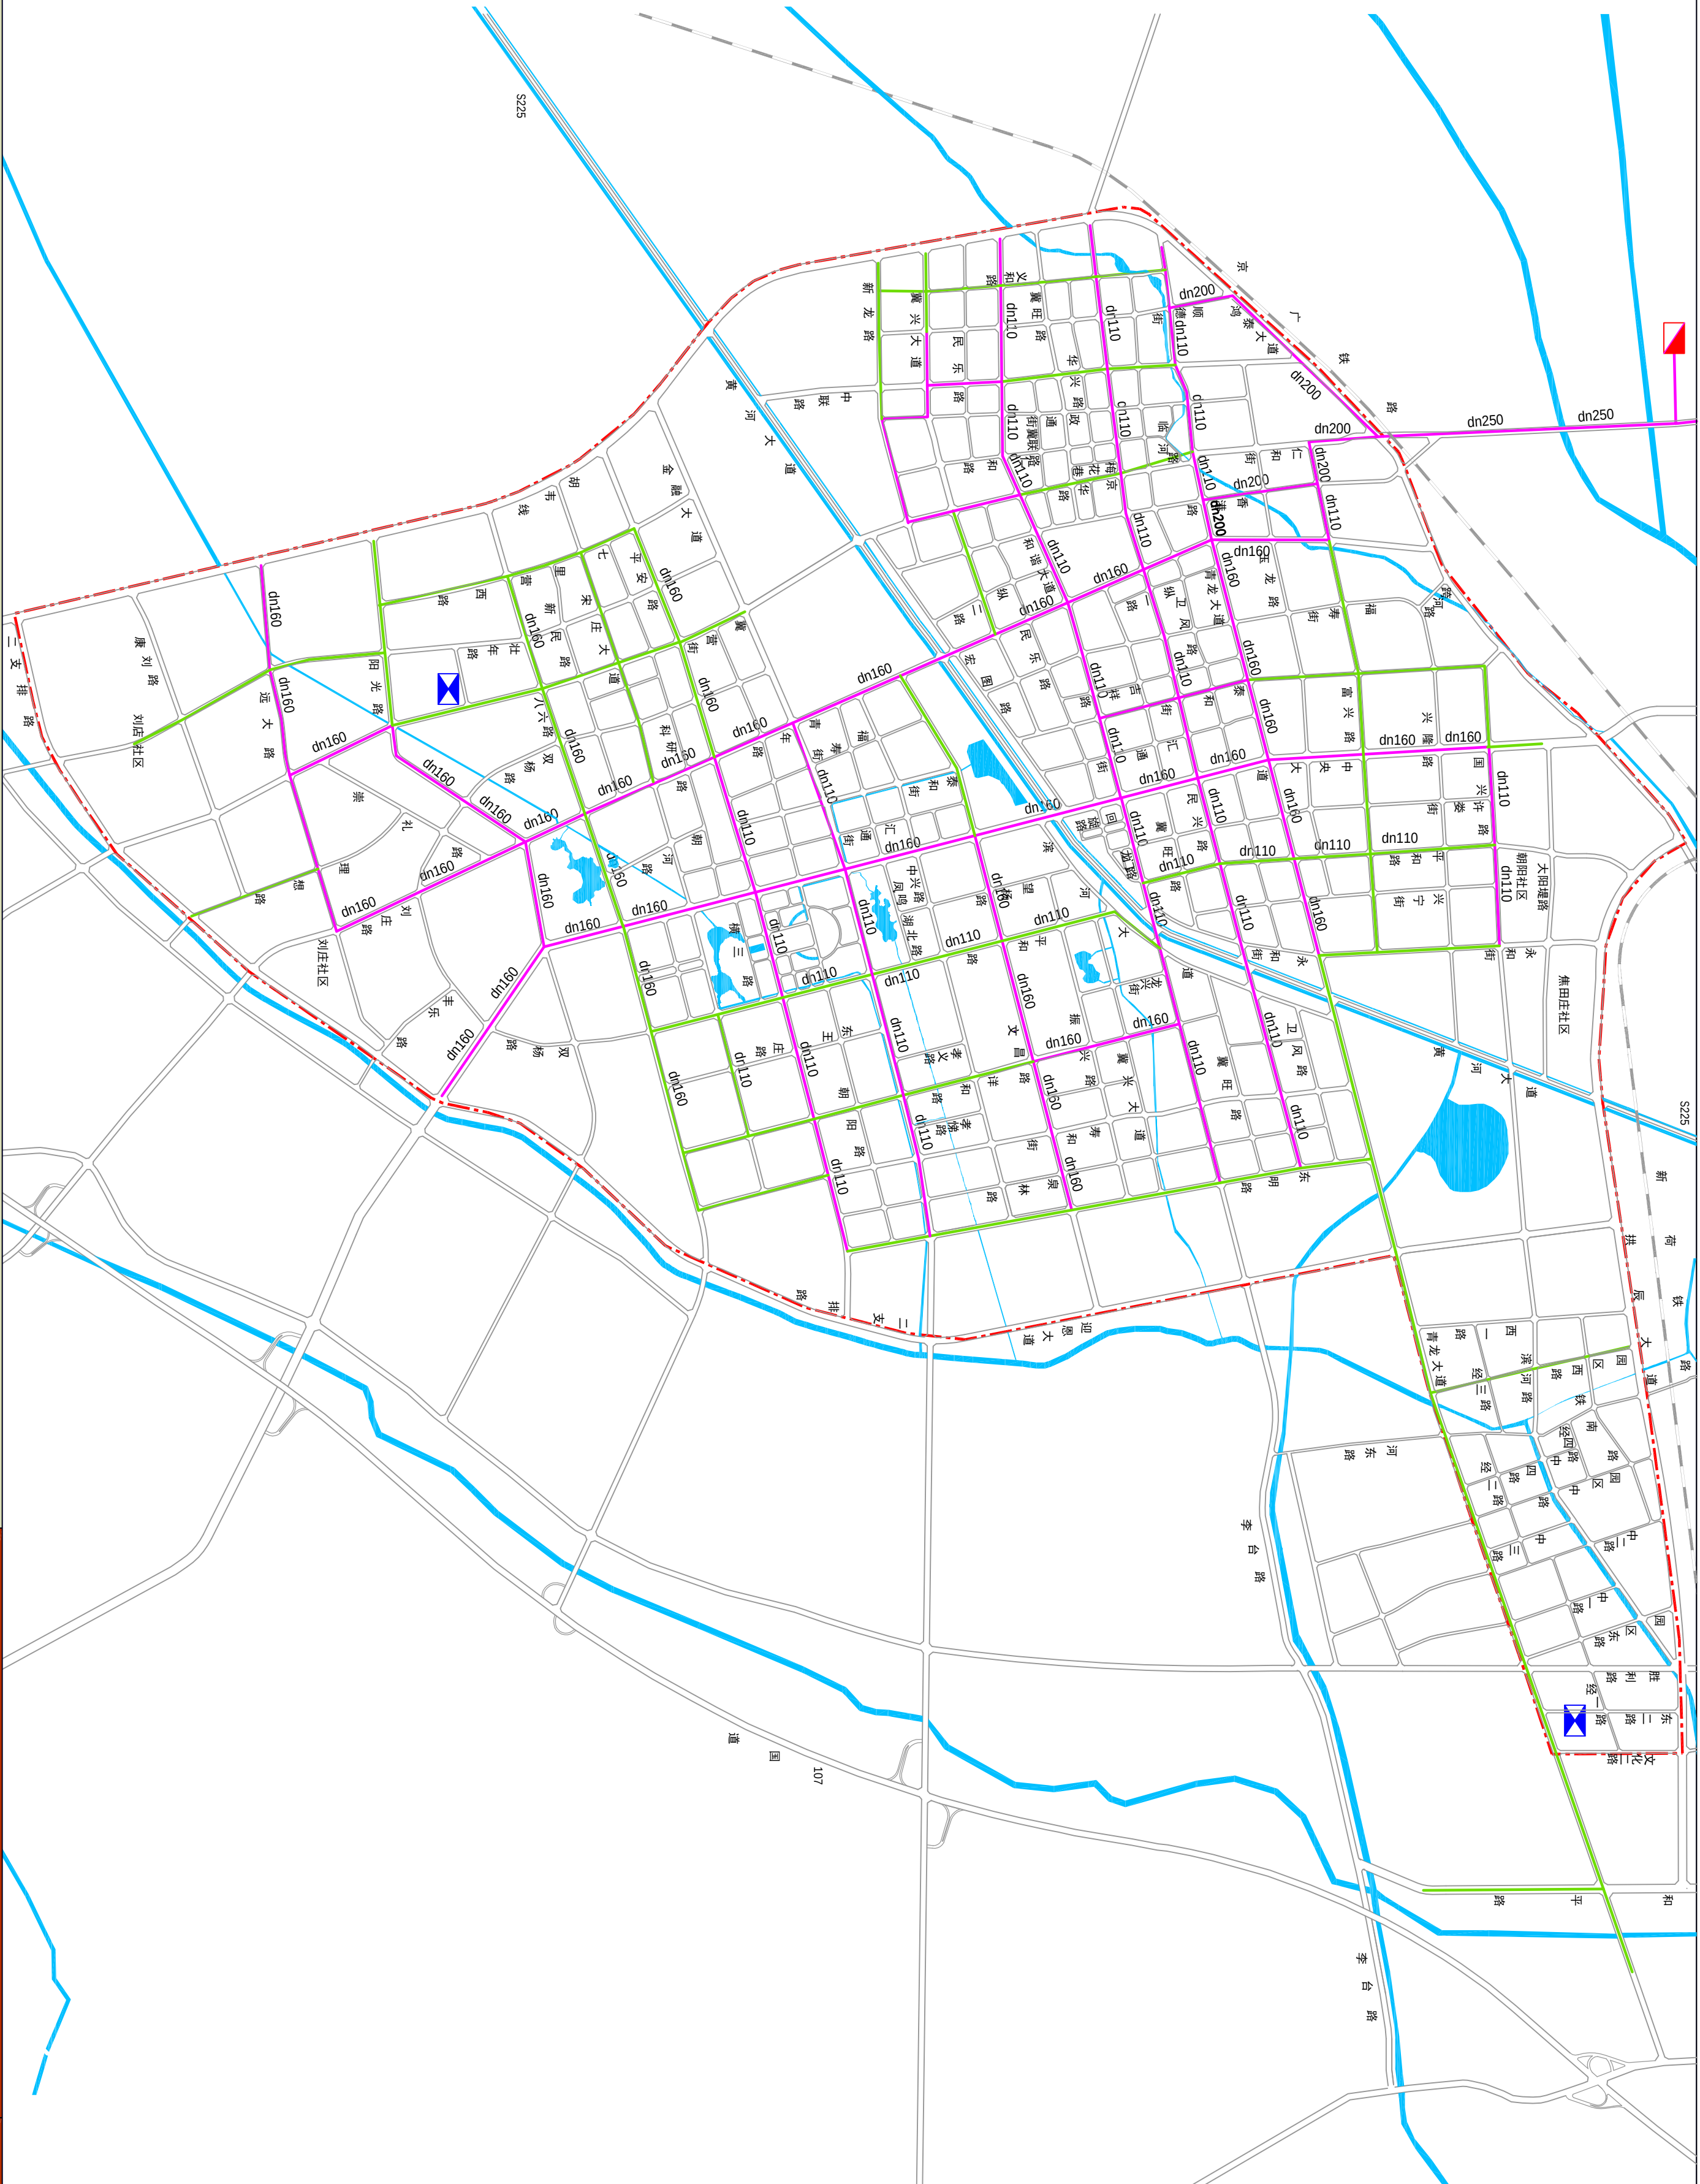


新乡县中心城区地下管线综合专项规划
2016 — 2030
——城市热水管网规划图

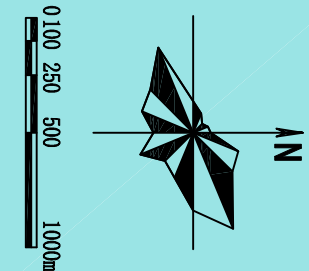


图例

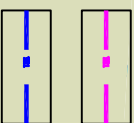


规划近期热水管网
规划远期热水管网

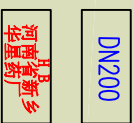

热水管道管径
规划集中供热热源

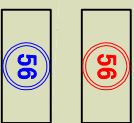

规划近期换热站
规划远期换热站

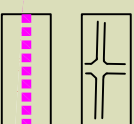


道路用地
规划范围线




河南省城乡规划设计研究院有限公司
HENAN INSTITUTE OF URBAN PLANNING & DESIGN, CO., LTD
城乡规划编制资质证书等级：[乙] 证规编（141165）
市政工程设计专业甲级：证书编号A141002826


图号
17

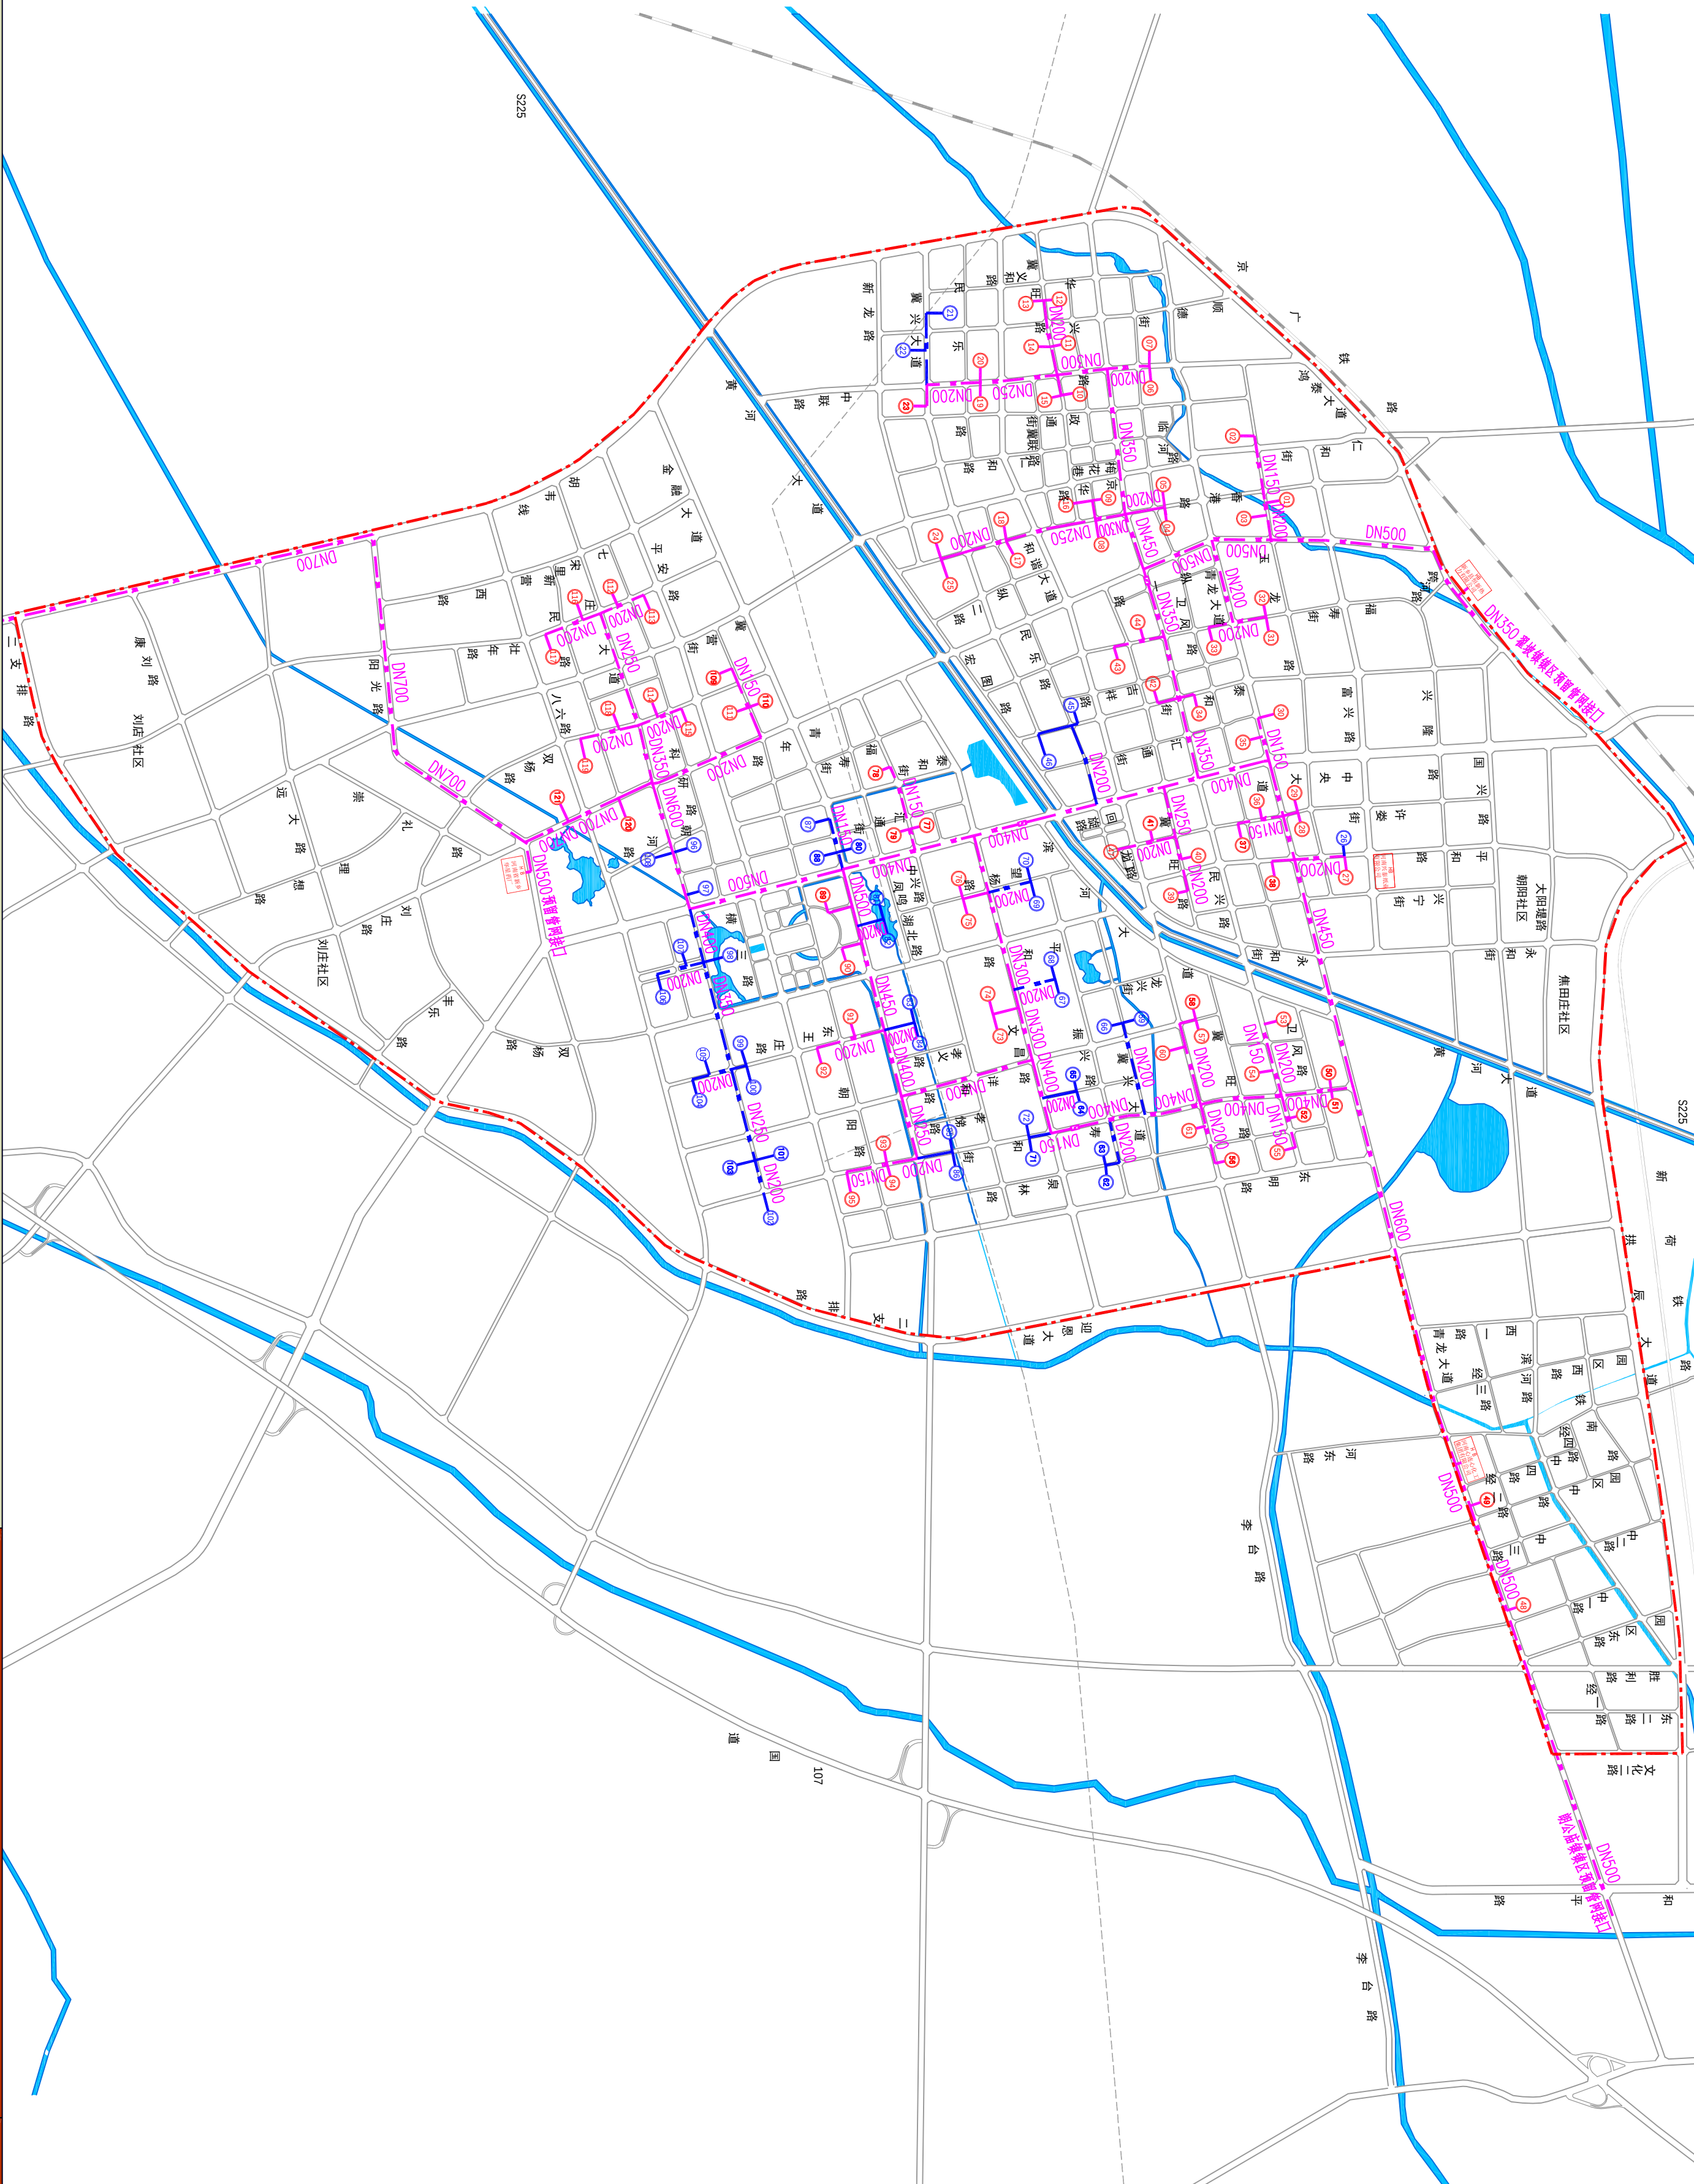


新乡县中心城区地下管线综合专项规划
2016 — 2030
——城市蒸汽管网规划图

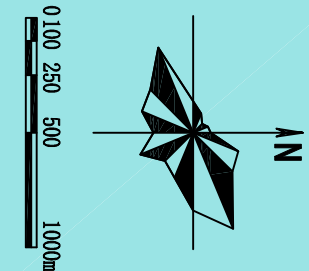


图例

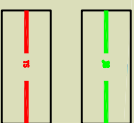


规划近期蒸汽管网
规划远期蒸汽管网

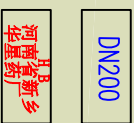

蒸汽管道管径
规划集中供热热源

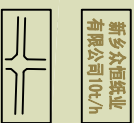

现状工业用户
道路用地

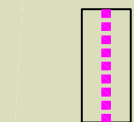


规划范围线





河南省城乡规划设计研究院有限公司
HENAN INSTITUTE OF URBAN PLANNING & DESIGN, CO., LTD
城乡规划编制资质证书等级：[乙] 证规编A141002826
市政工程设计专业甲级：证书编号A141002826

图号
18

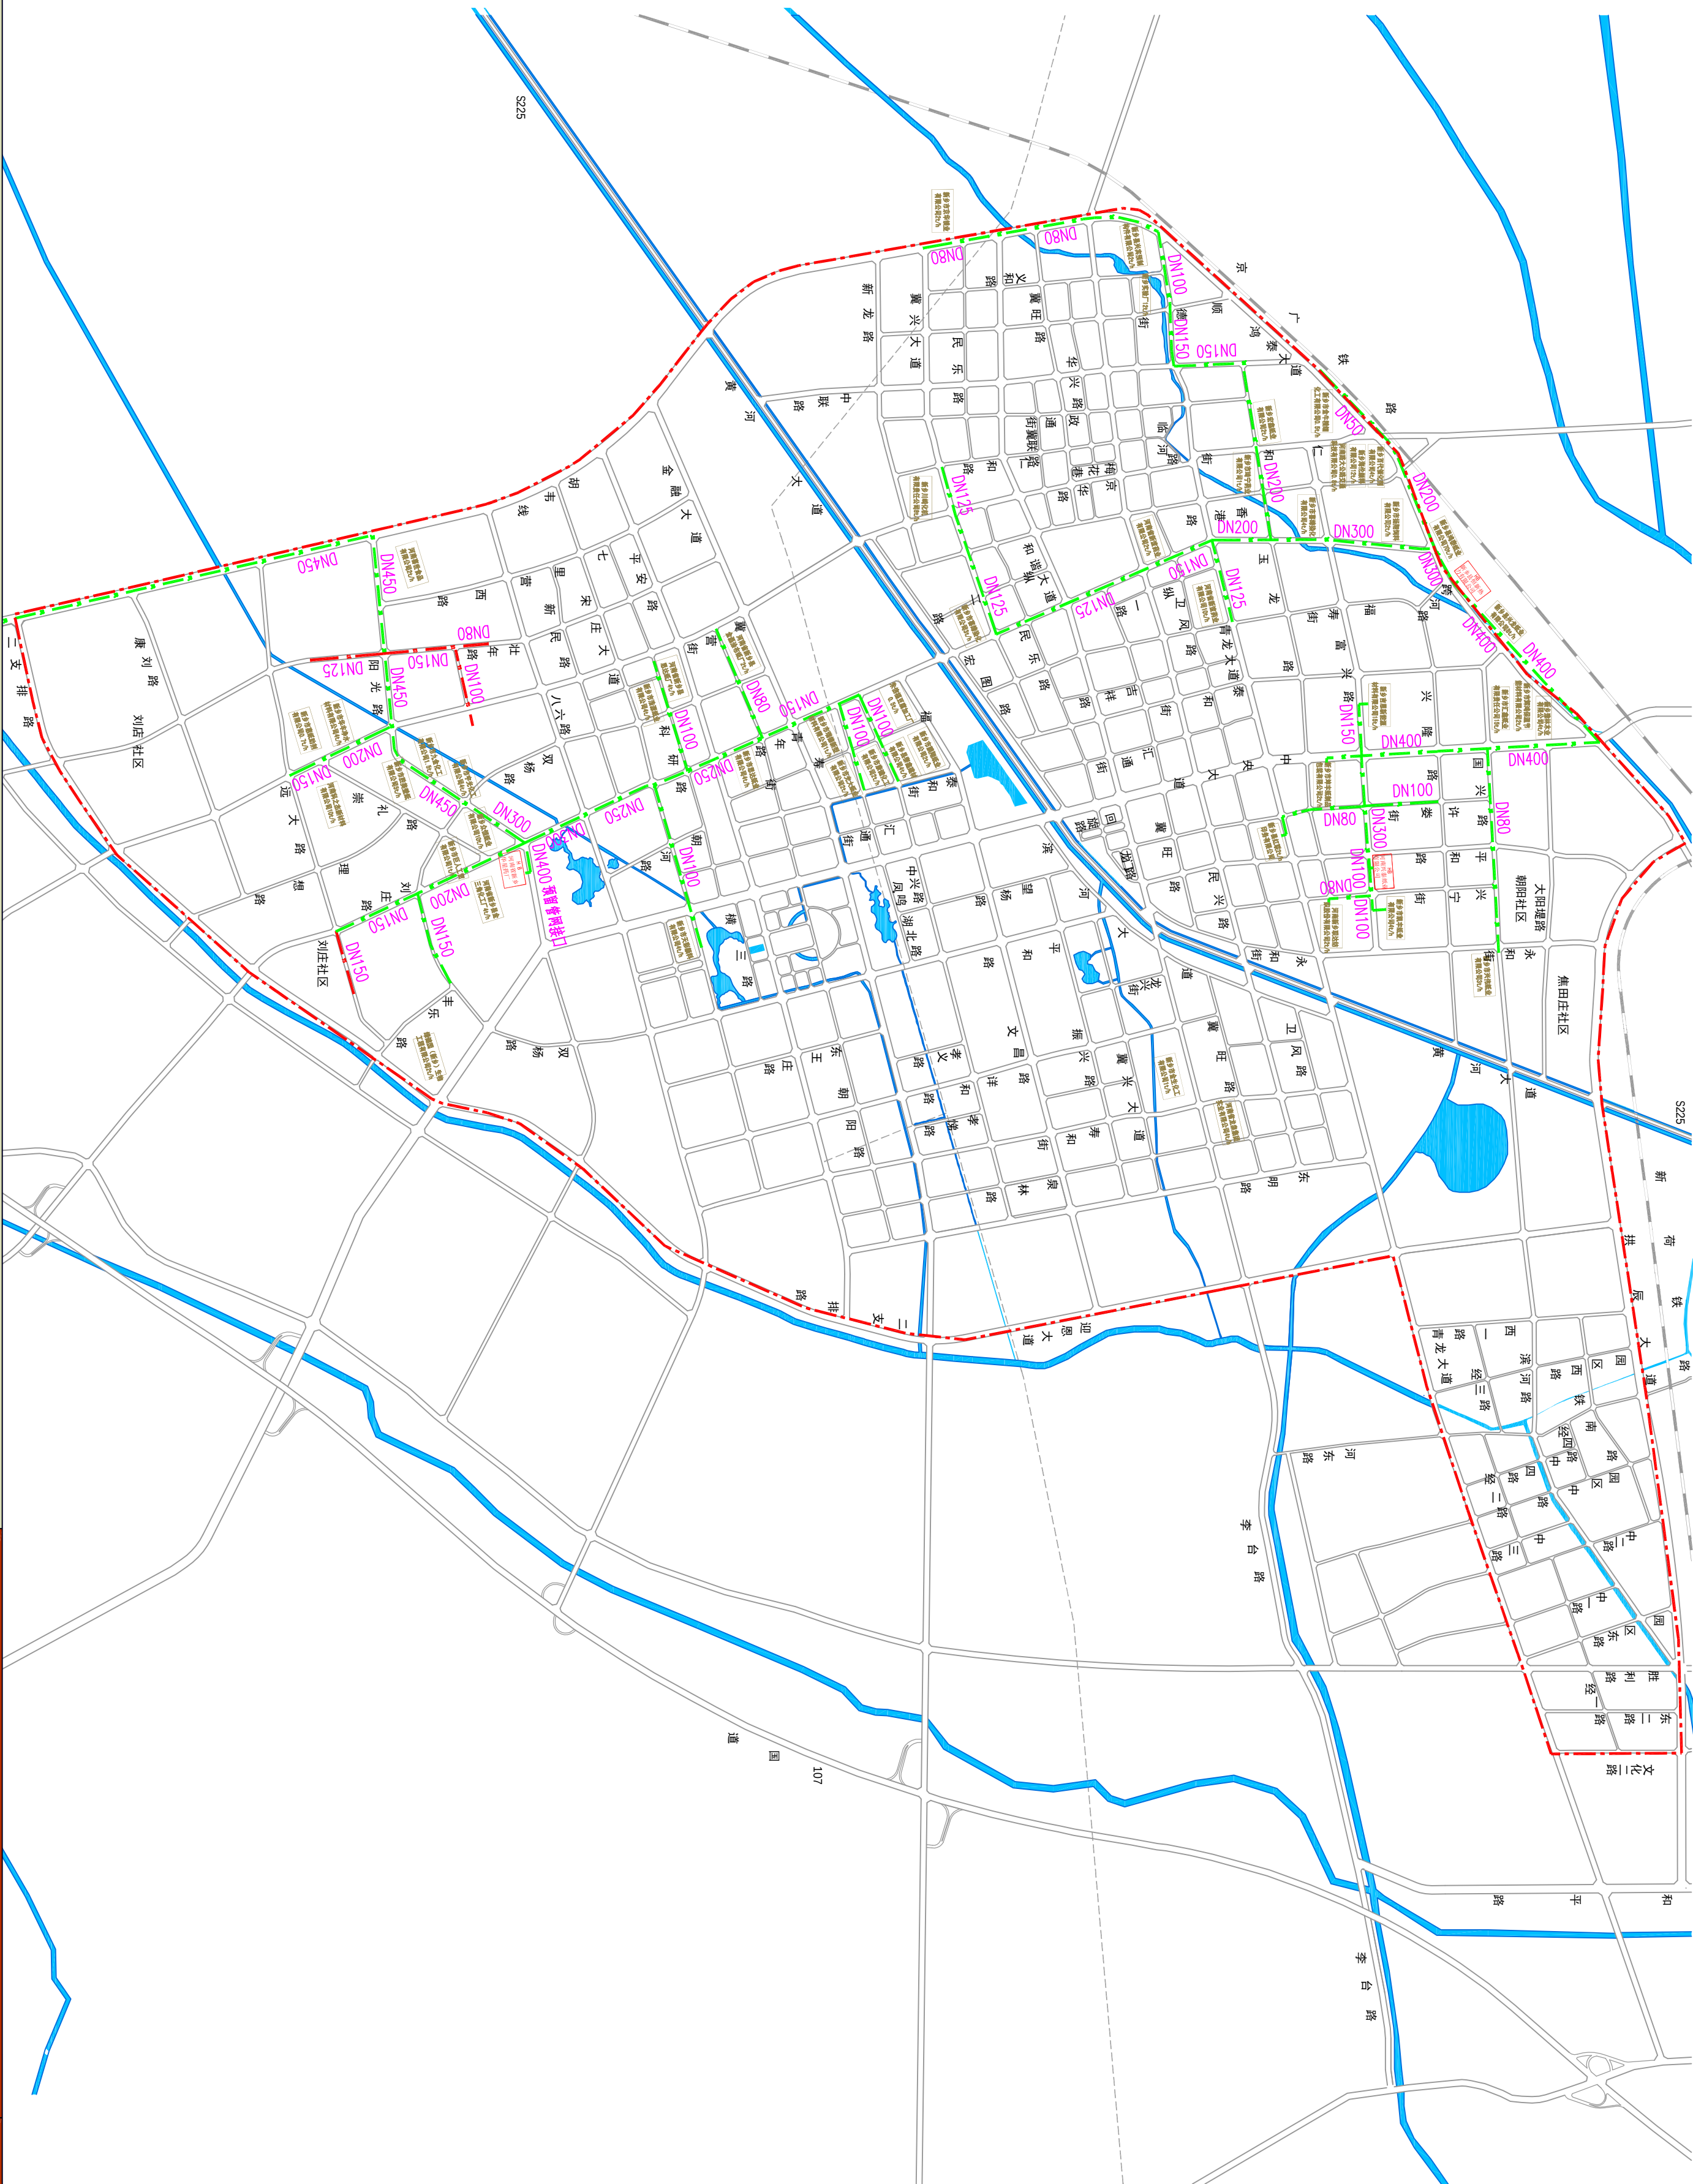

——管线位置图

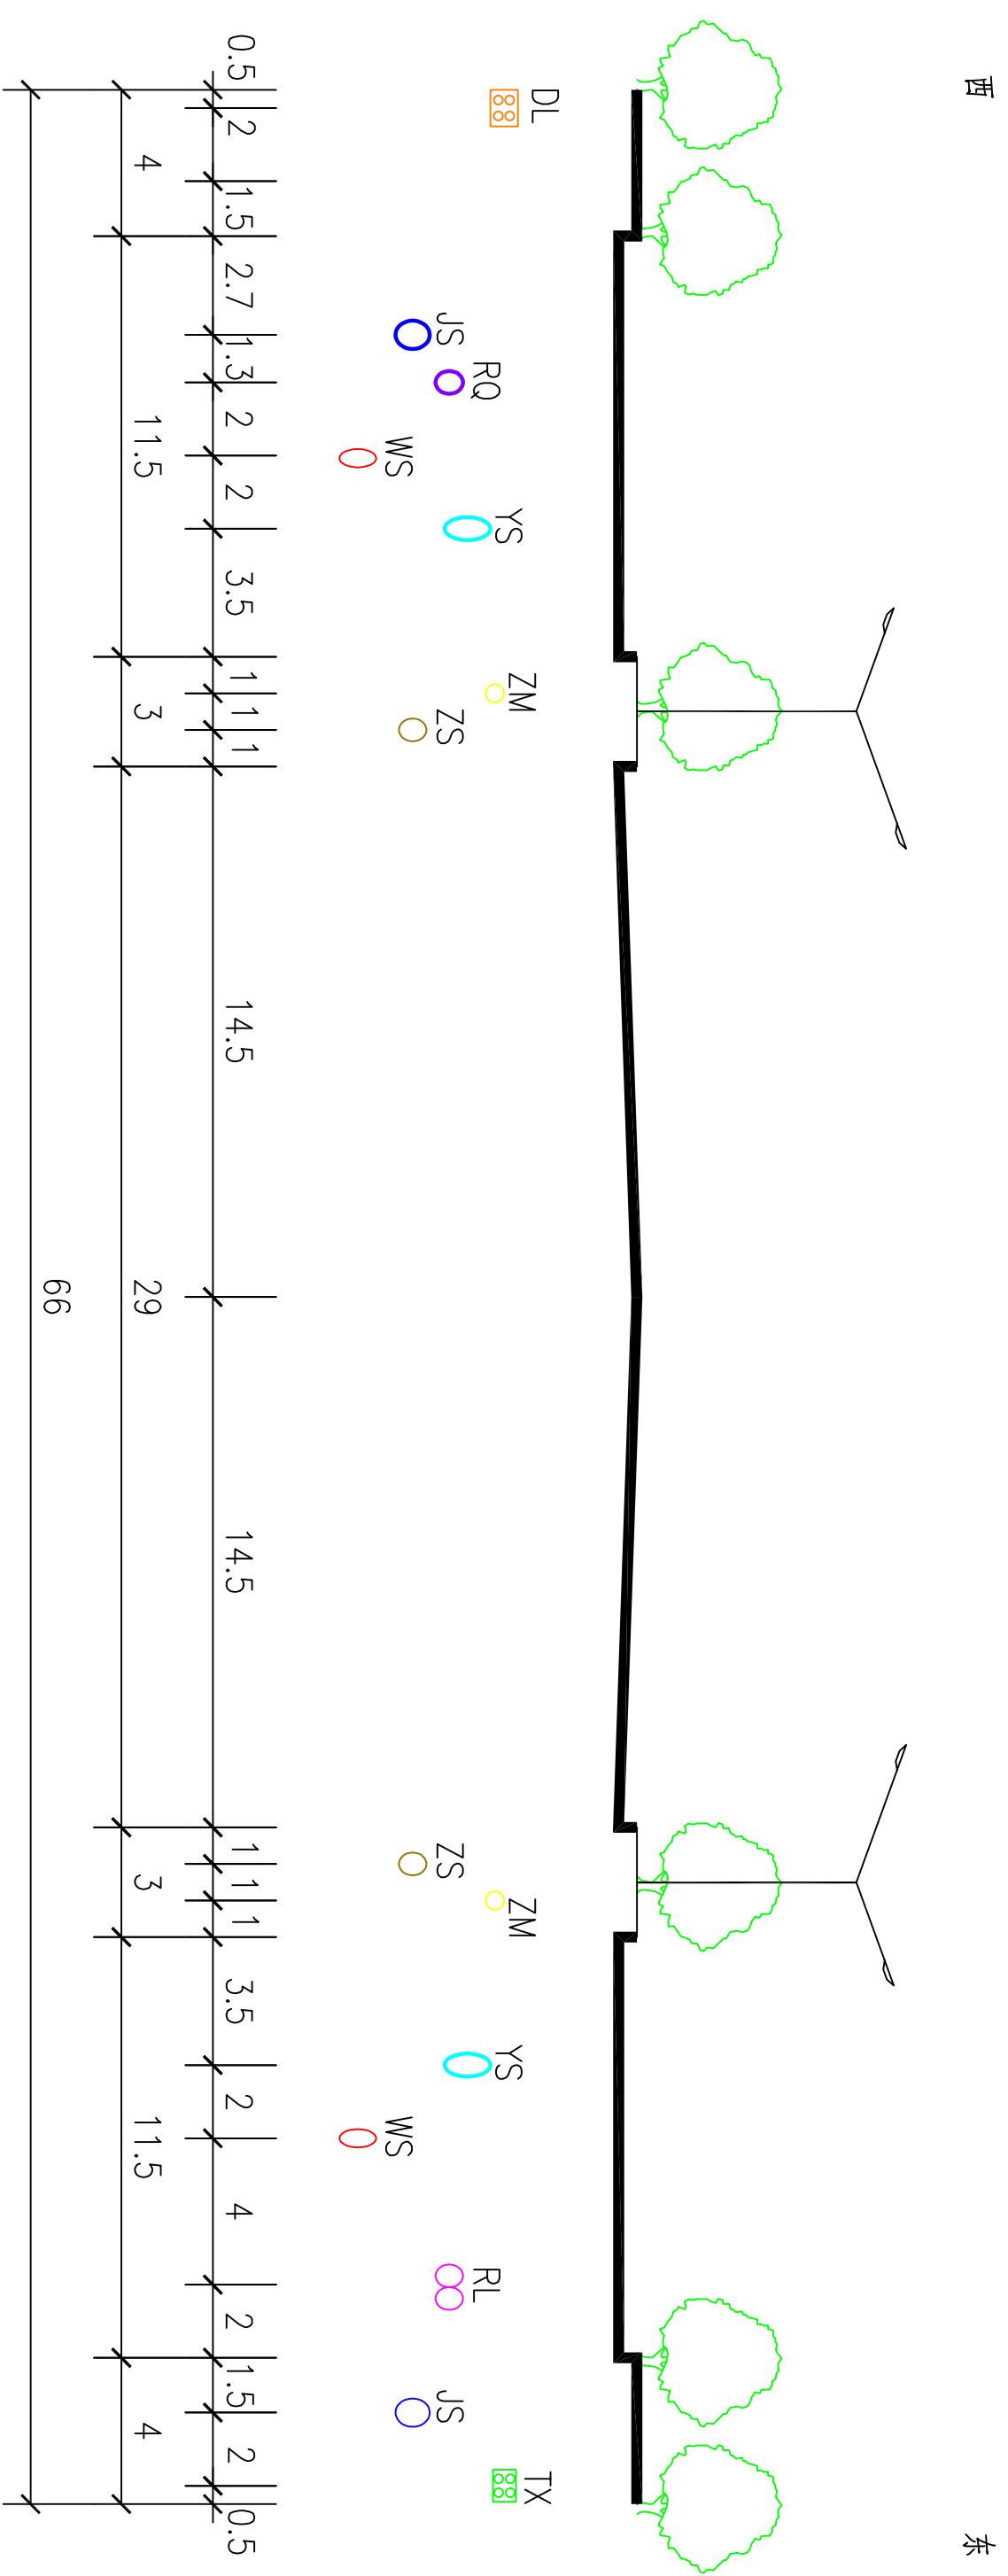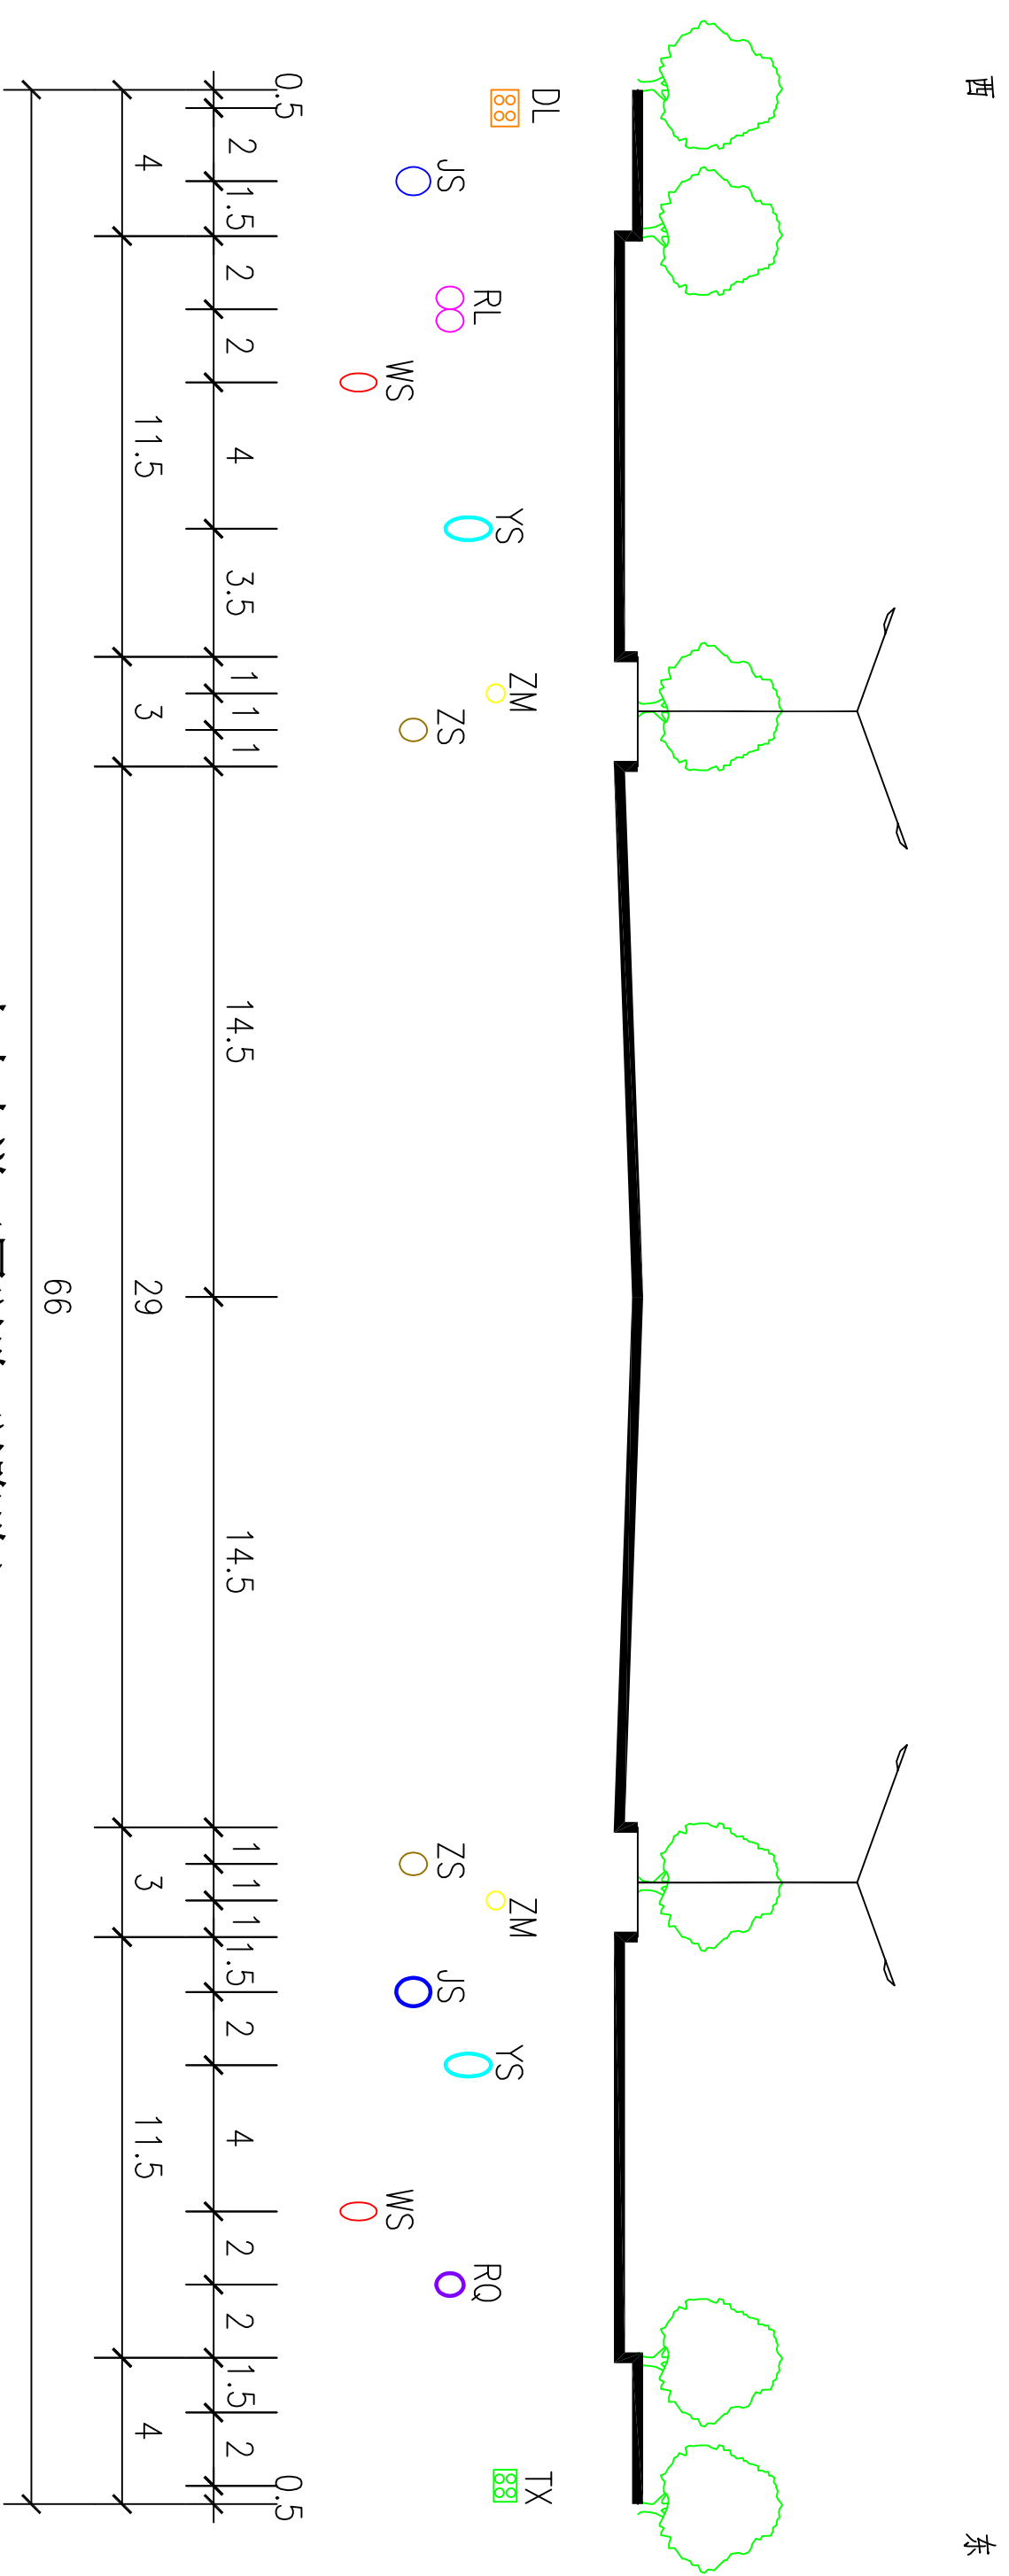

中央大道 (兴隆路-青龙大道)

给水管道	JS	雨水管道	VS
污水管道	WS	中水管道	ZS
电力管线	DL	通信管线	TX
照明管线	ZM	燃气管道	RQ
热力管道	RL	现状管道	○
规划管道	○		




河南省城乡规划设计研究院有限公司
HENAN INSTITUTE OF URBAN PLANNING & DESIGN, CO., LTD
城乡规划编制资质证书等级: [乙] 城规编 (141165)
市政工程设计行业甲级: 证书编号-A141002826

图号

19-1


图例										图号	
JS	给水管道	WS	污水管道	DL	电力管线	ZM	照明管线	RL	热力管道	○	现状管道
YS	雨水管道	ZS	中水管道	TX	通信管线	RQ	燃气管道			○	规划管道

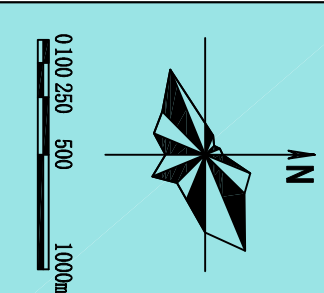


新乡县中心城区地下管线综合专项规划

2016 — 2030



——管线位置图

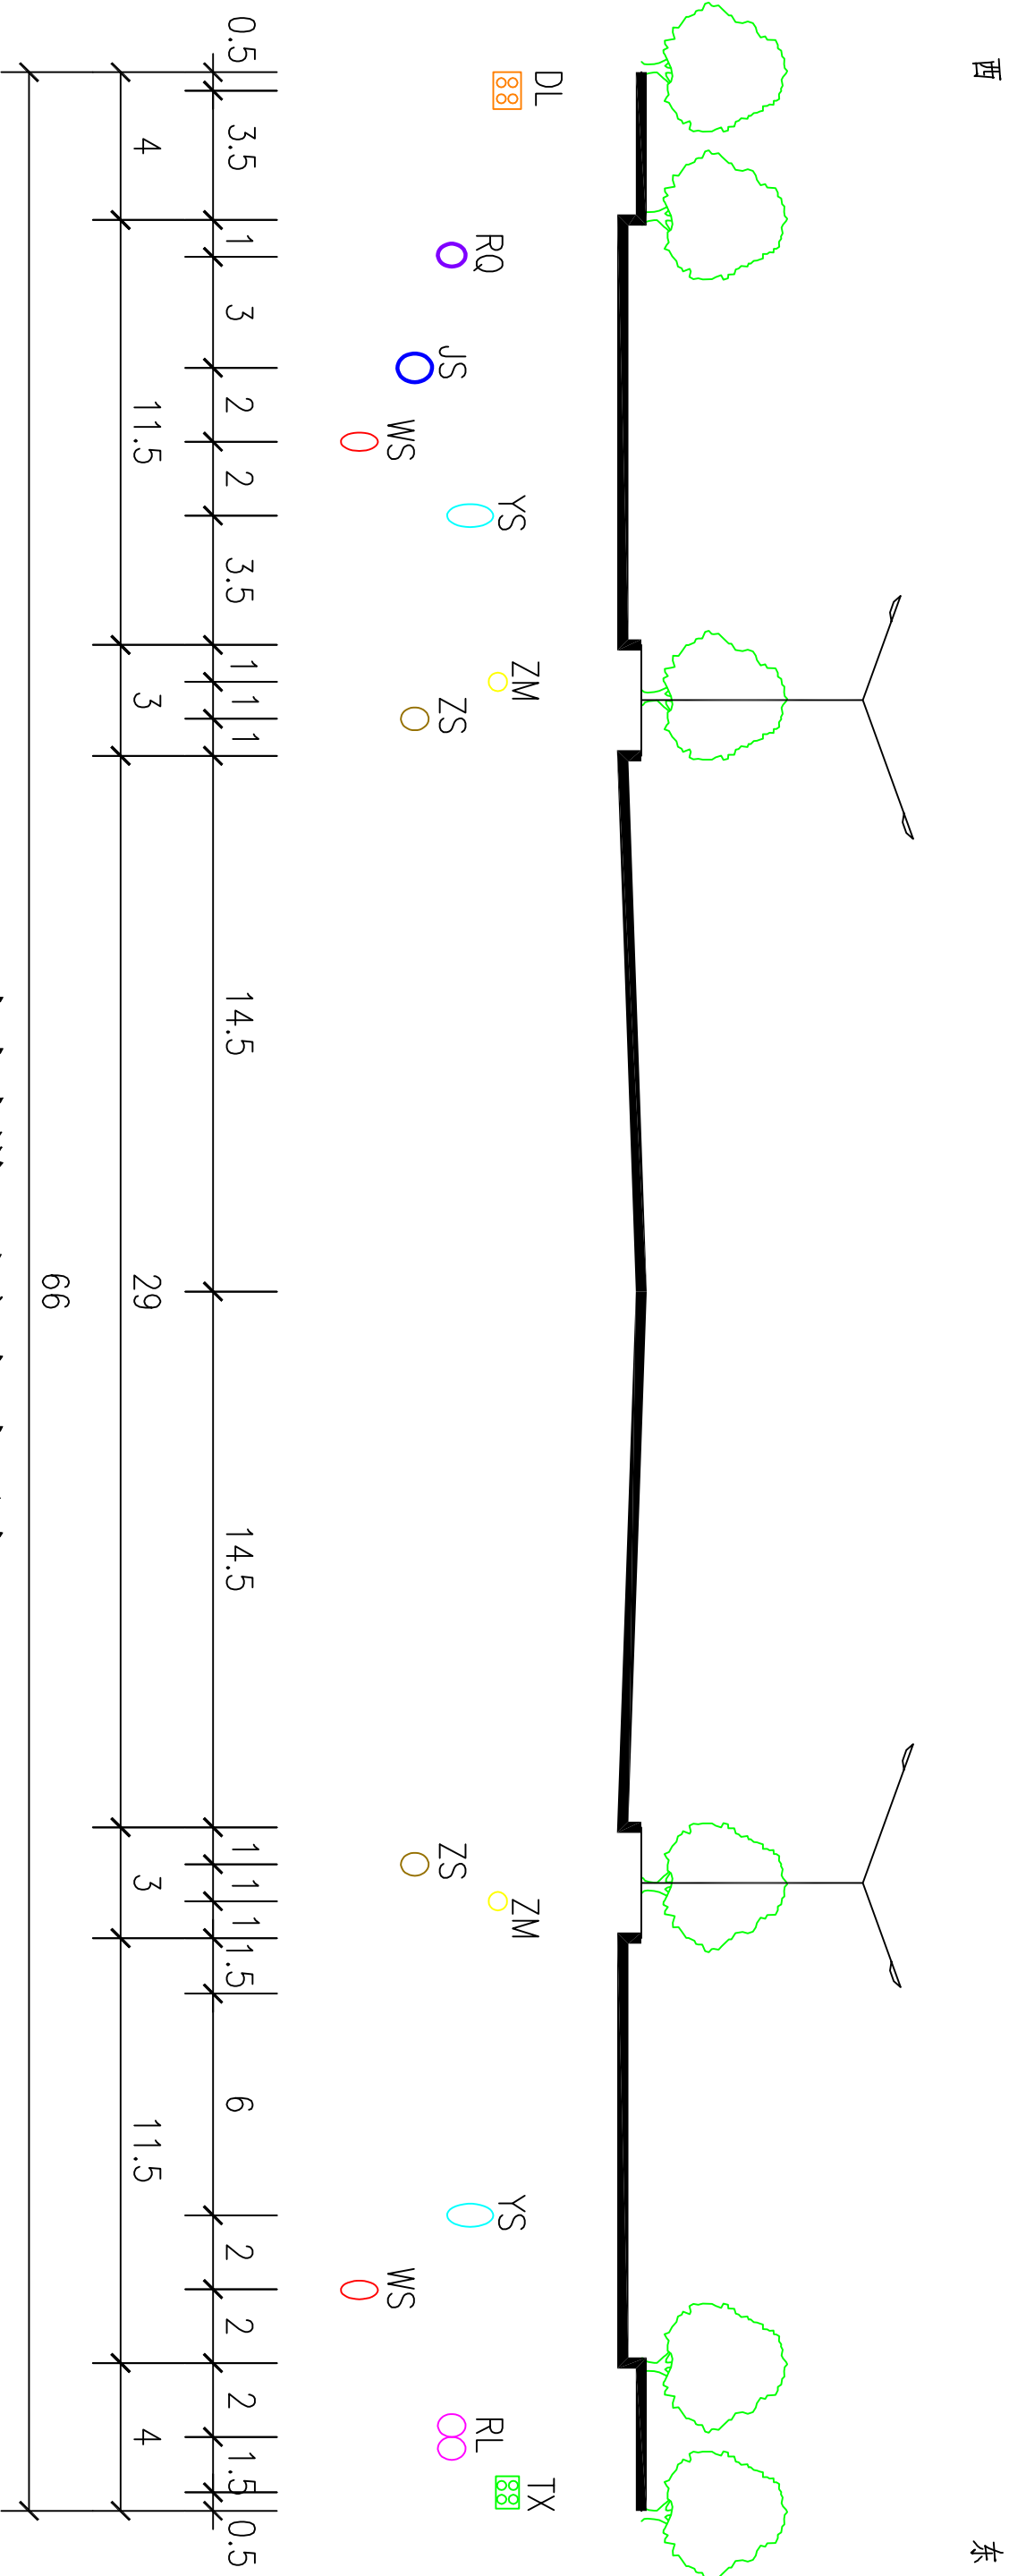


中央大道（八六路-南环路）

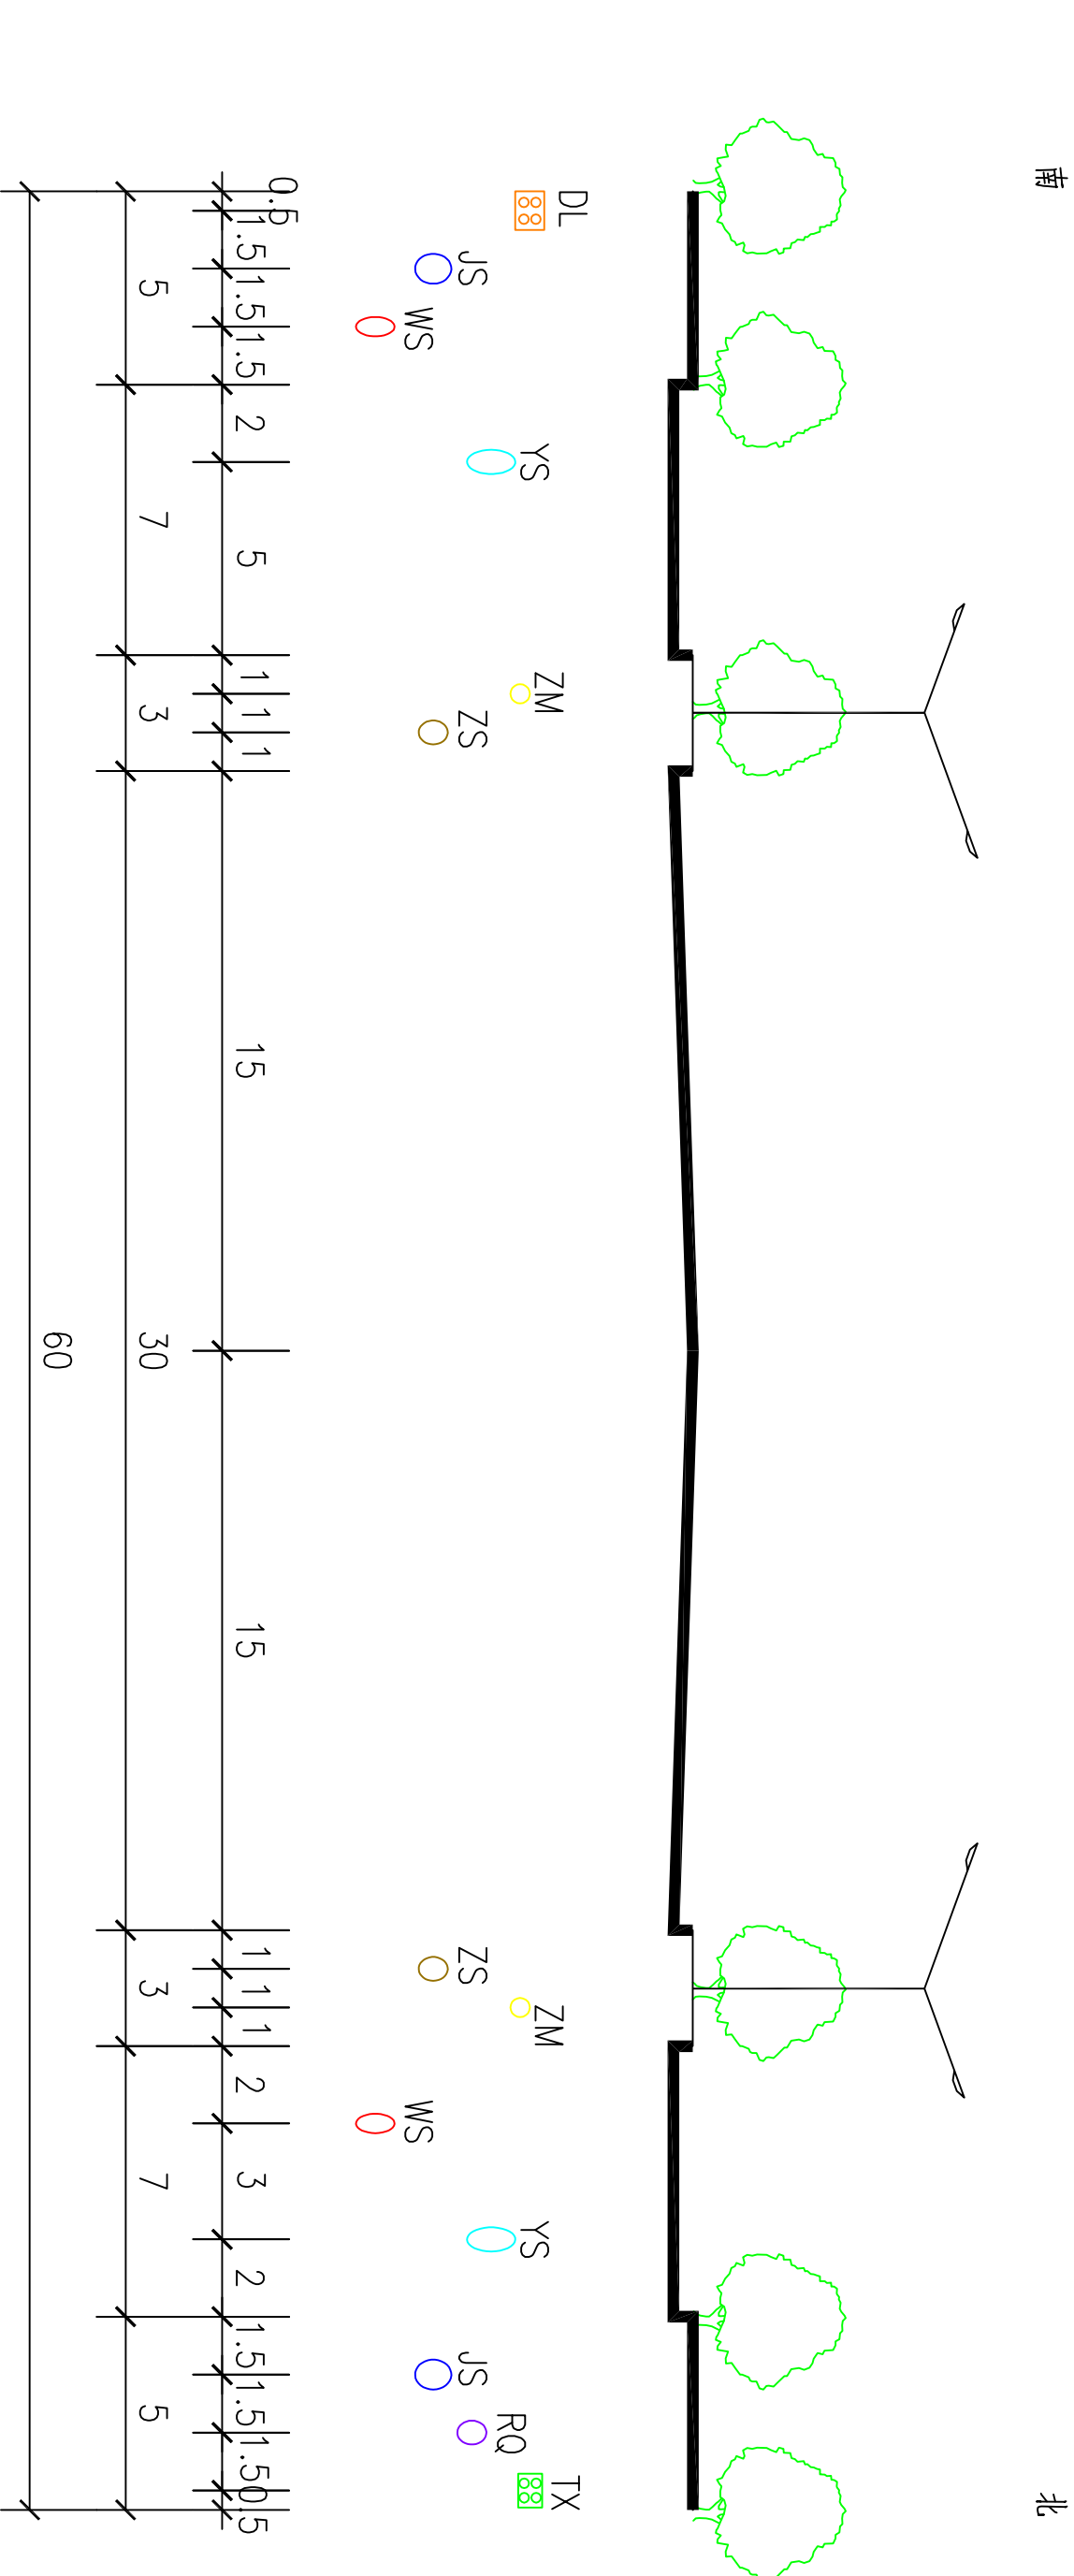

拱辰大道（鸿泰大道-迎恩大道）

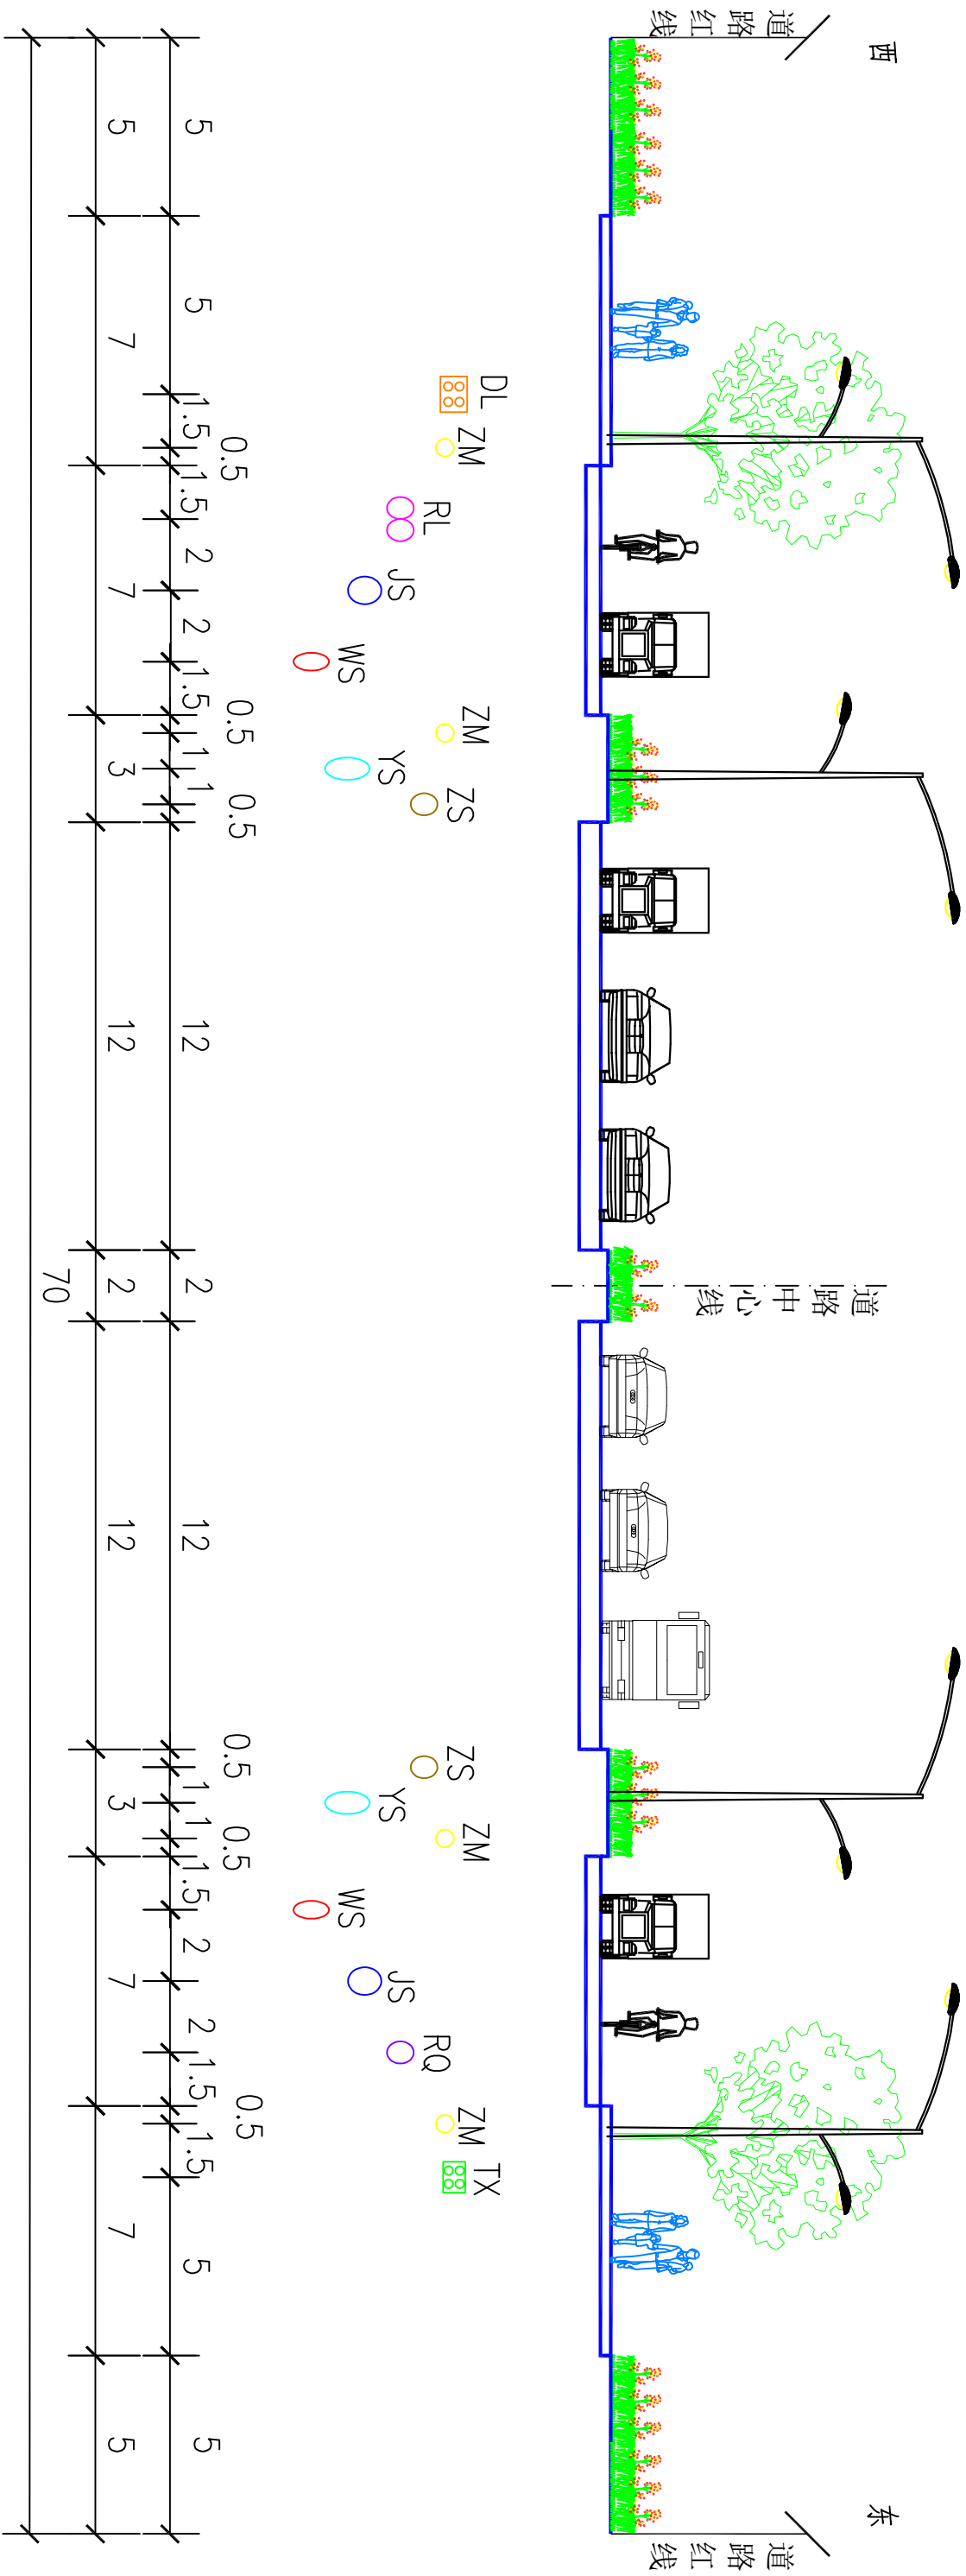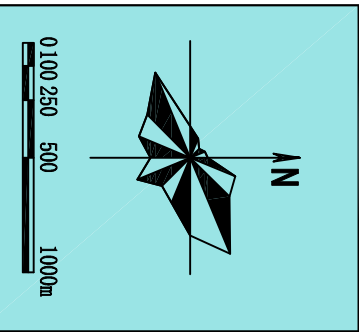

胡韦线（民兴路-二支排路）

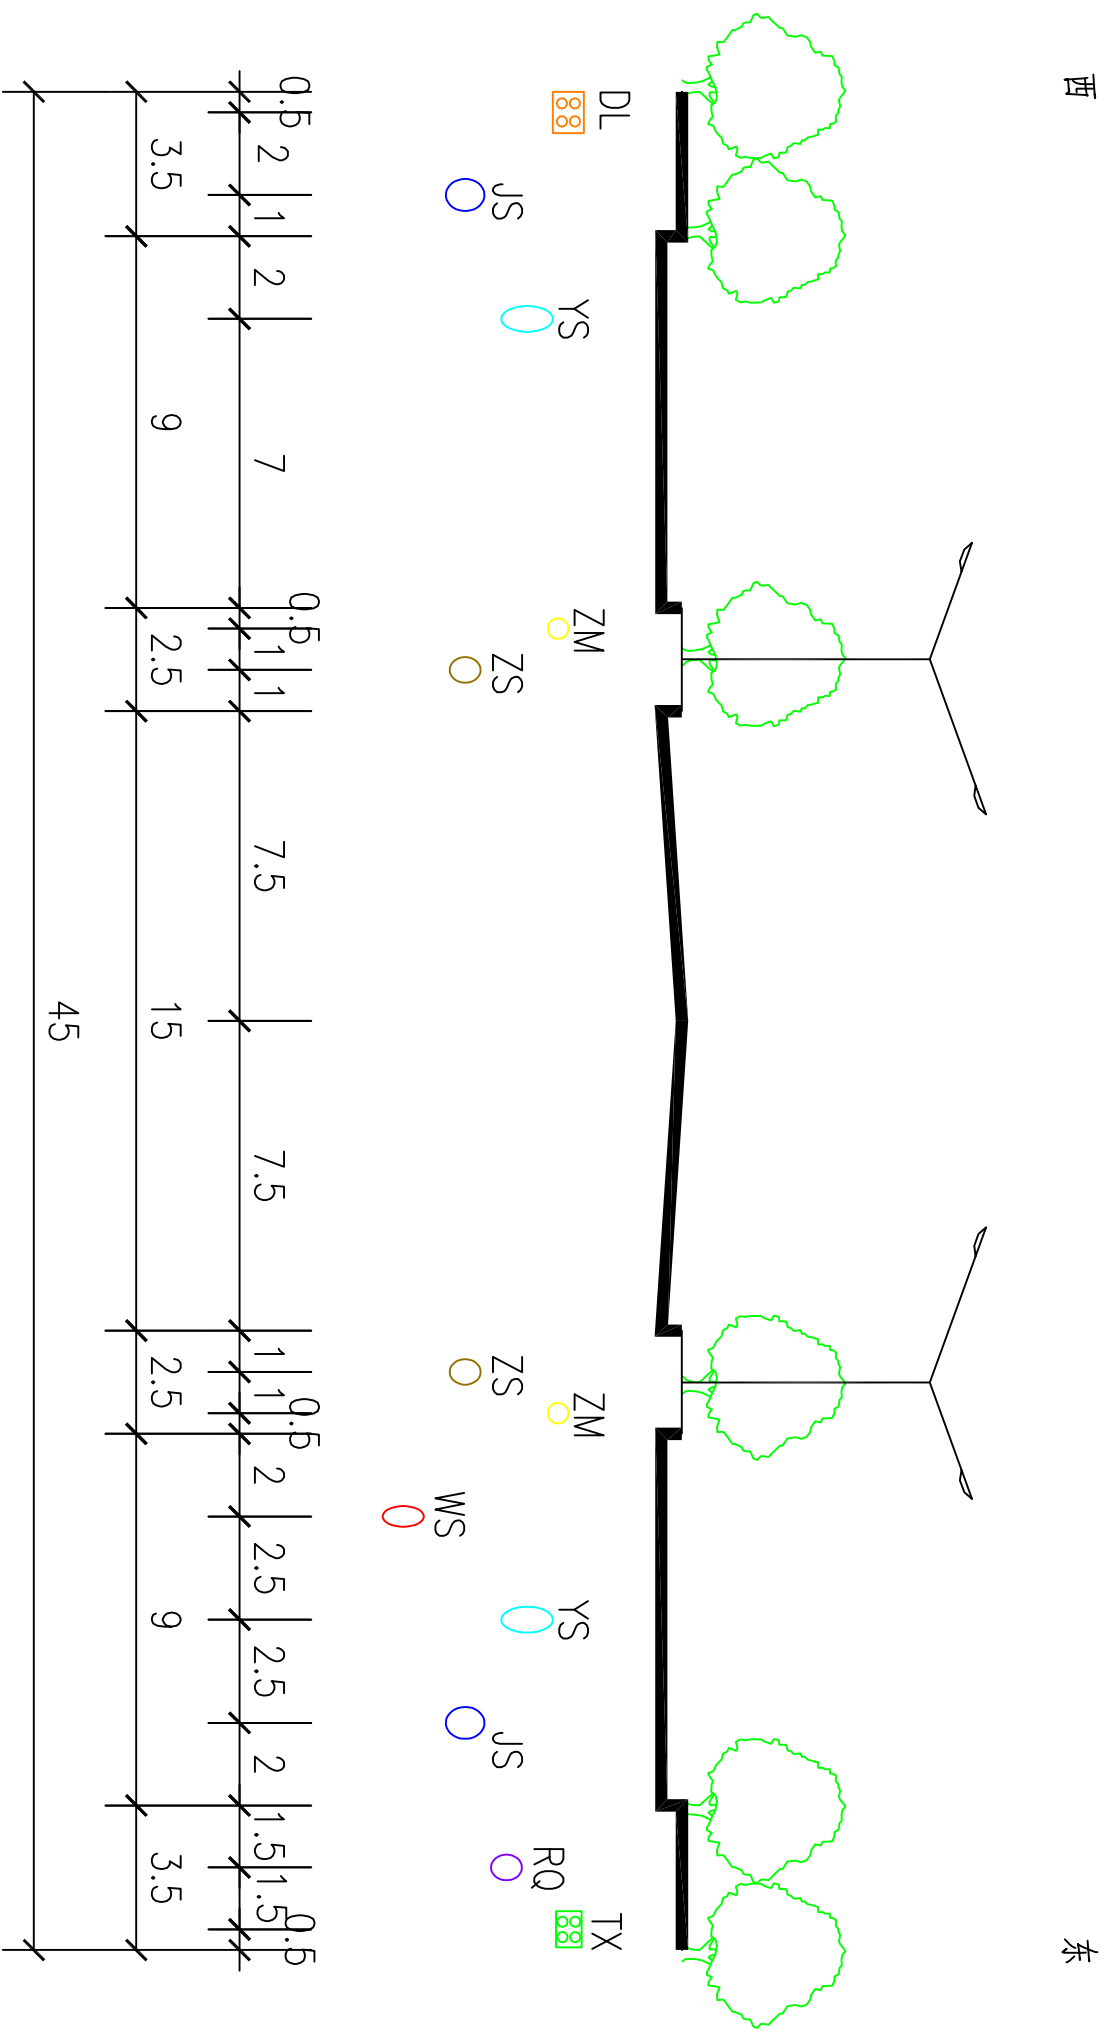


迎恩大道（拱辰大道-金融大道）

图例	JS	WS	DL	ZM	RL	现状管道	图号
	给水管道	污水管道	电力管线	照明管线	热力管道	○ 规划管道	
YS	雨水管道	ZS	通信管线	RQ			19-4

西


东

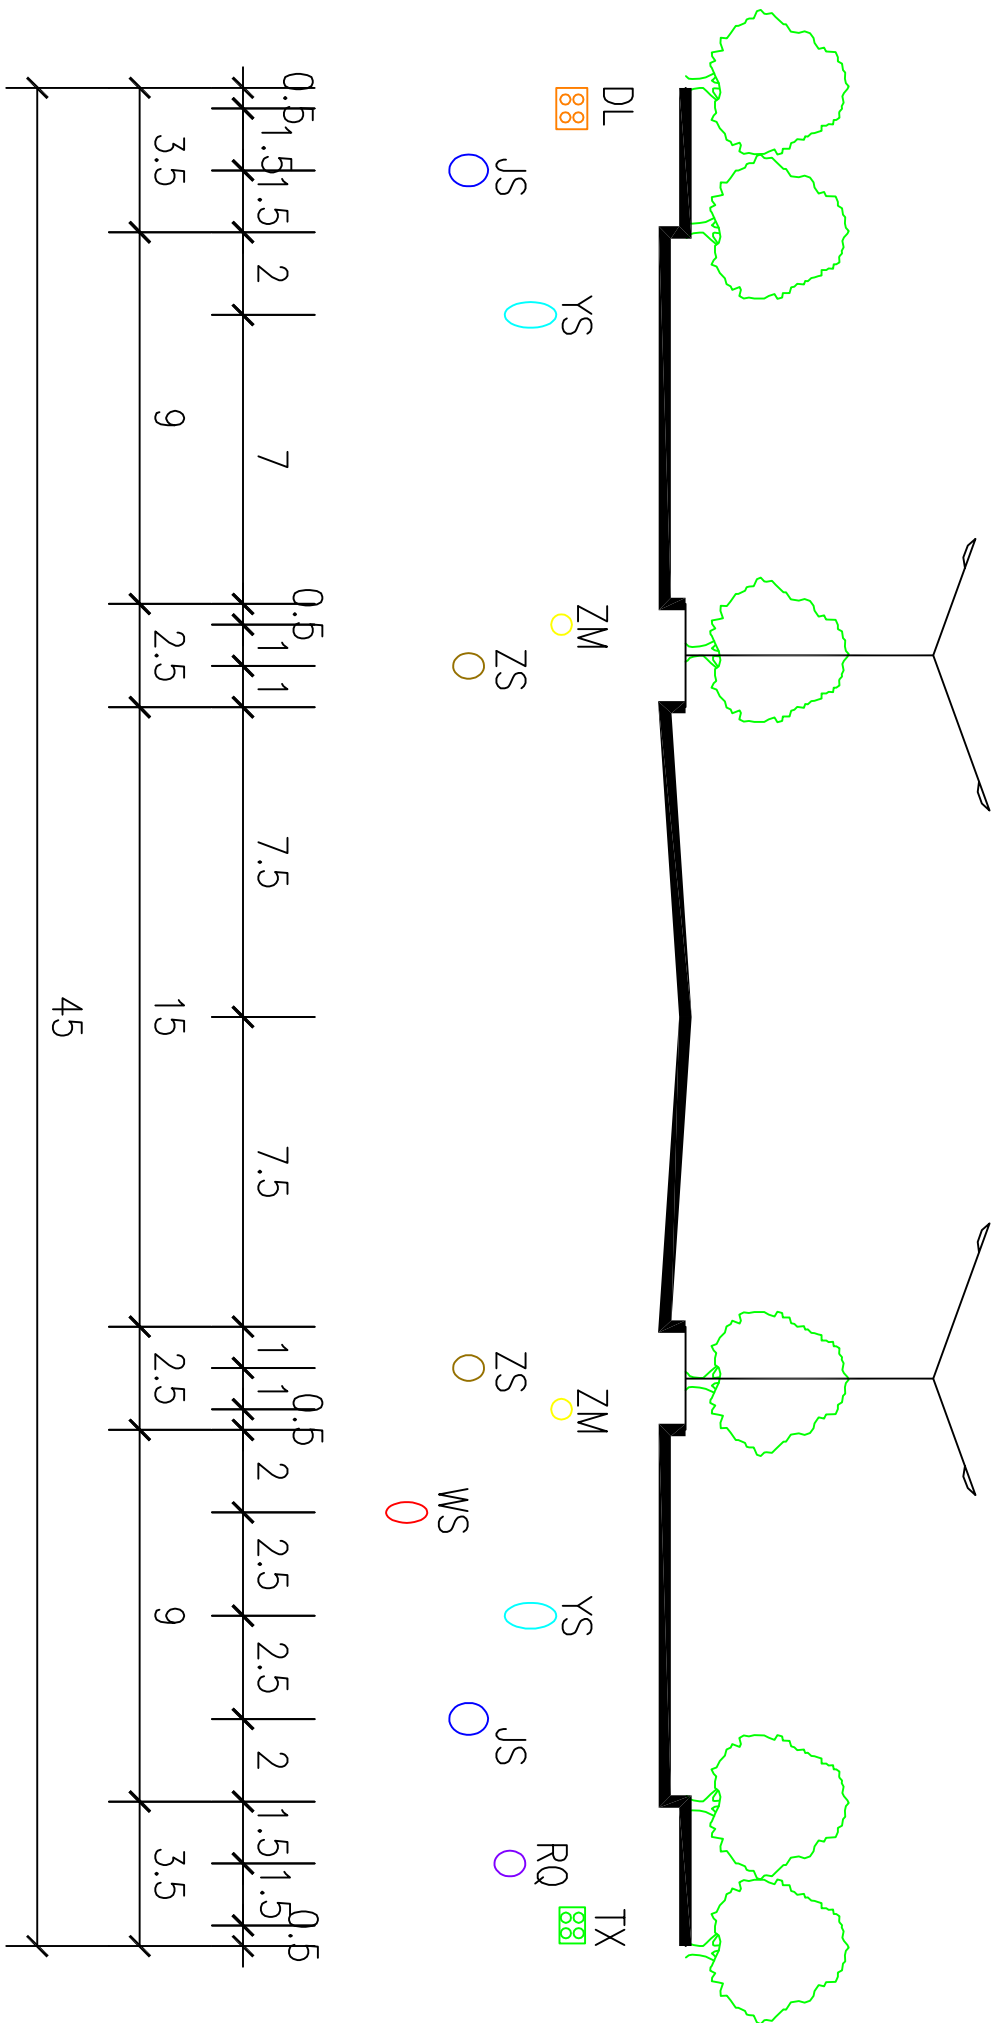


二支排路（金融大道-胡韦线）

南

北

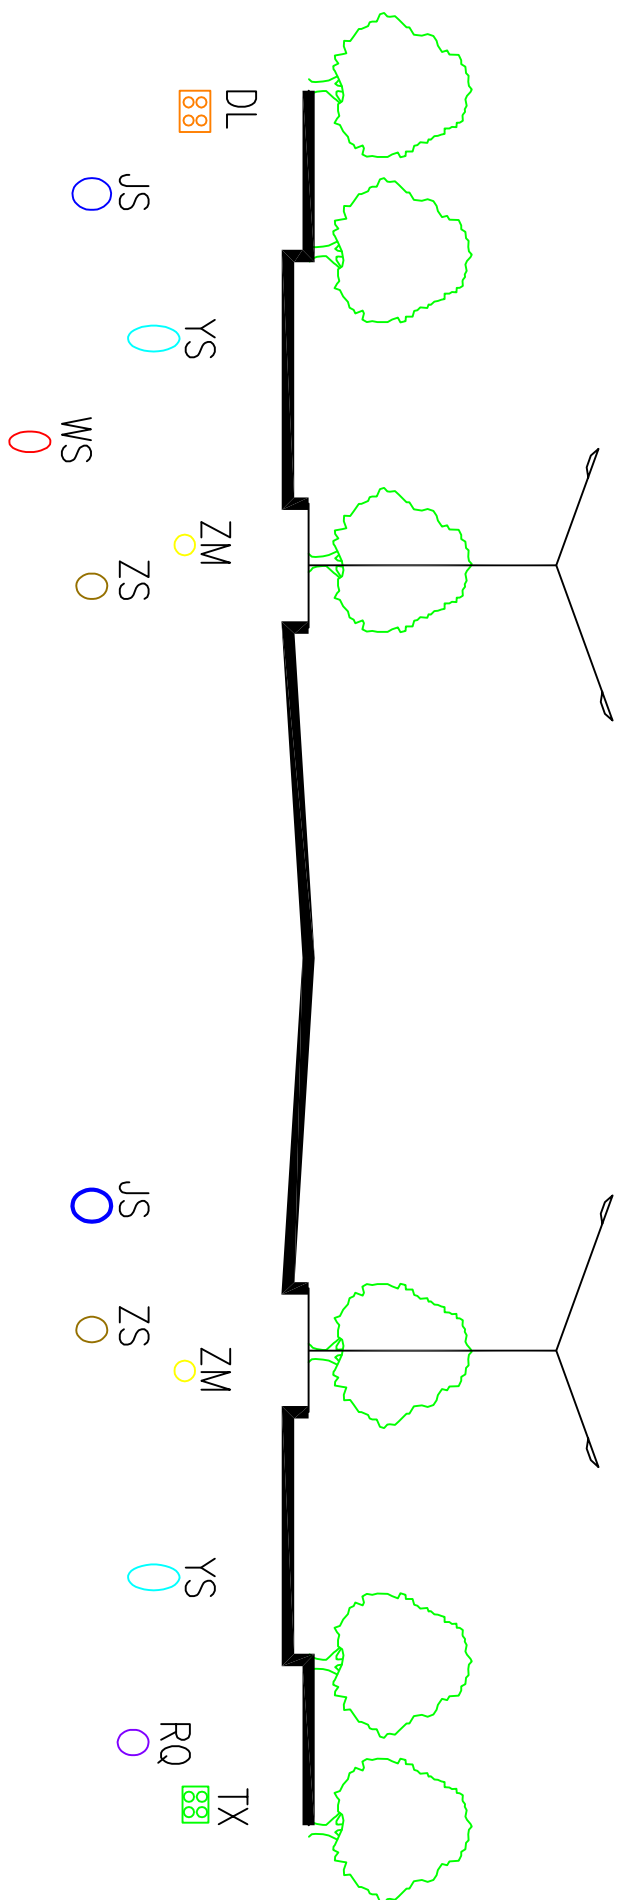

金融大道（胡韦线-青年路）

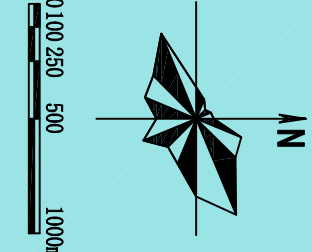


图例

JS	给水管道	WS	污水管道	DL	电力管线	ZM	照明管线	RL	热力管道	○	现状管道
YS	雨水管道	ZS	中水管道	TX	通信管线	RQ	燃气管道			○	规划管道


图号

19-5


新乡市中心城区地下管线综合专项规划

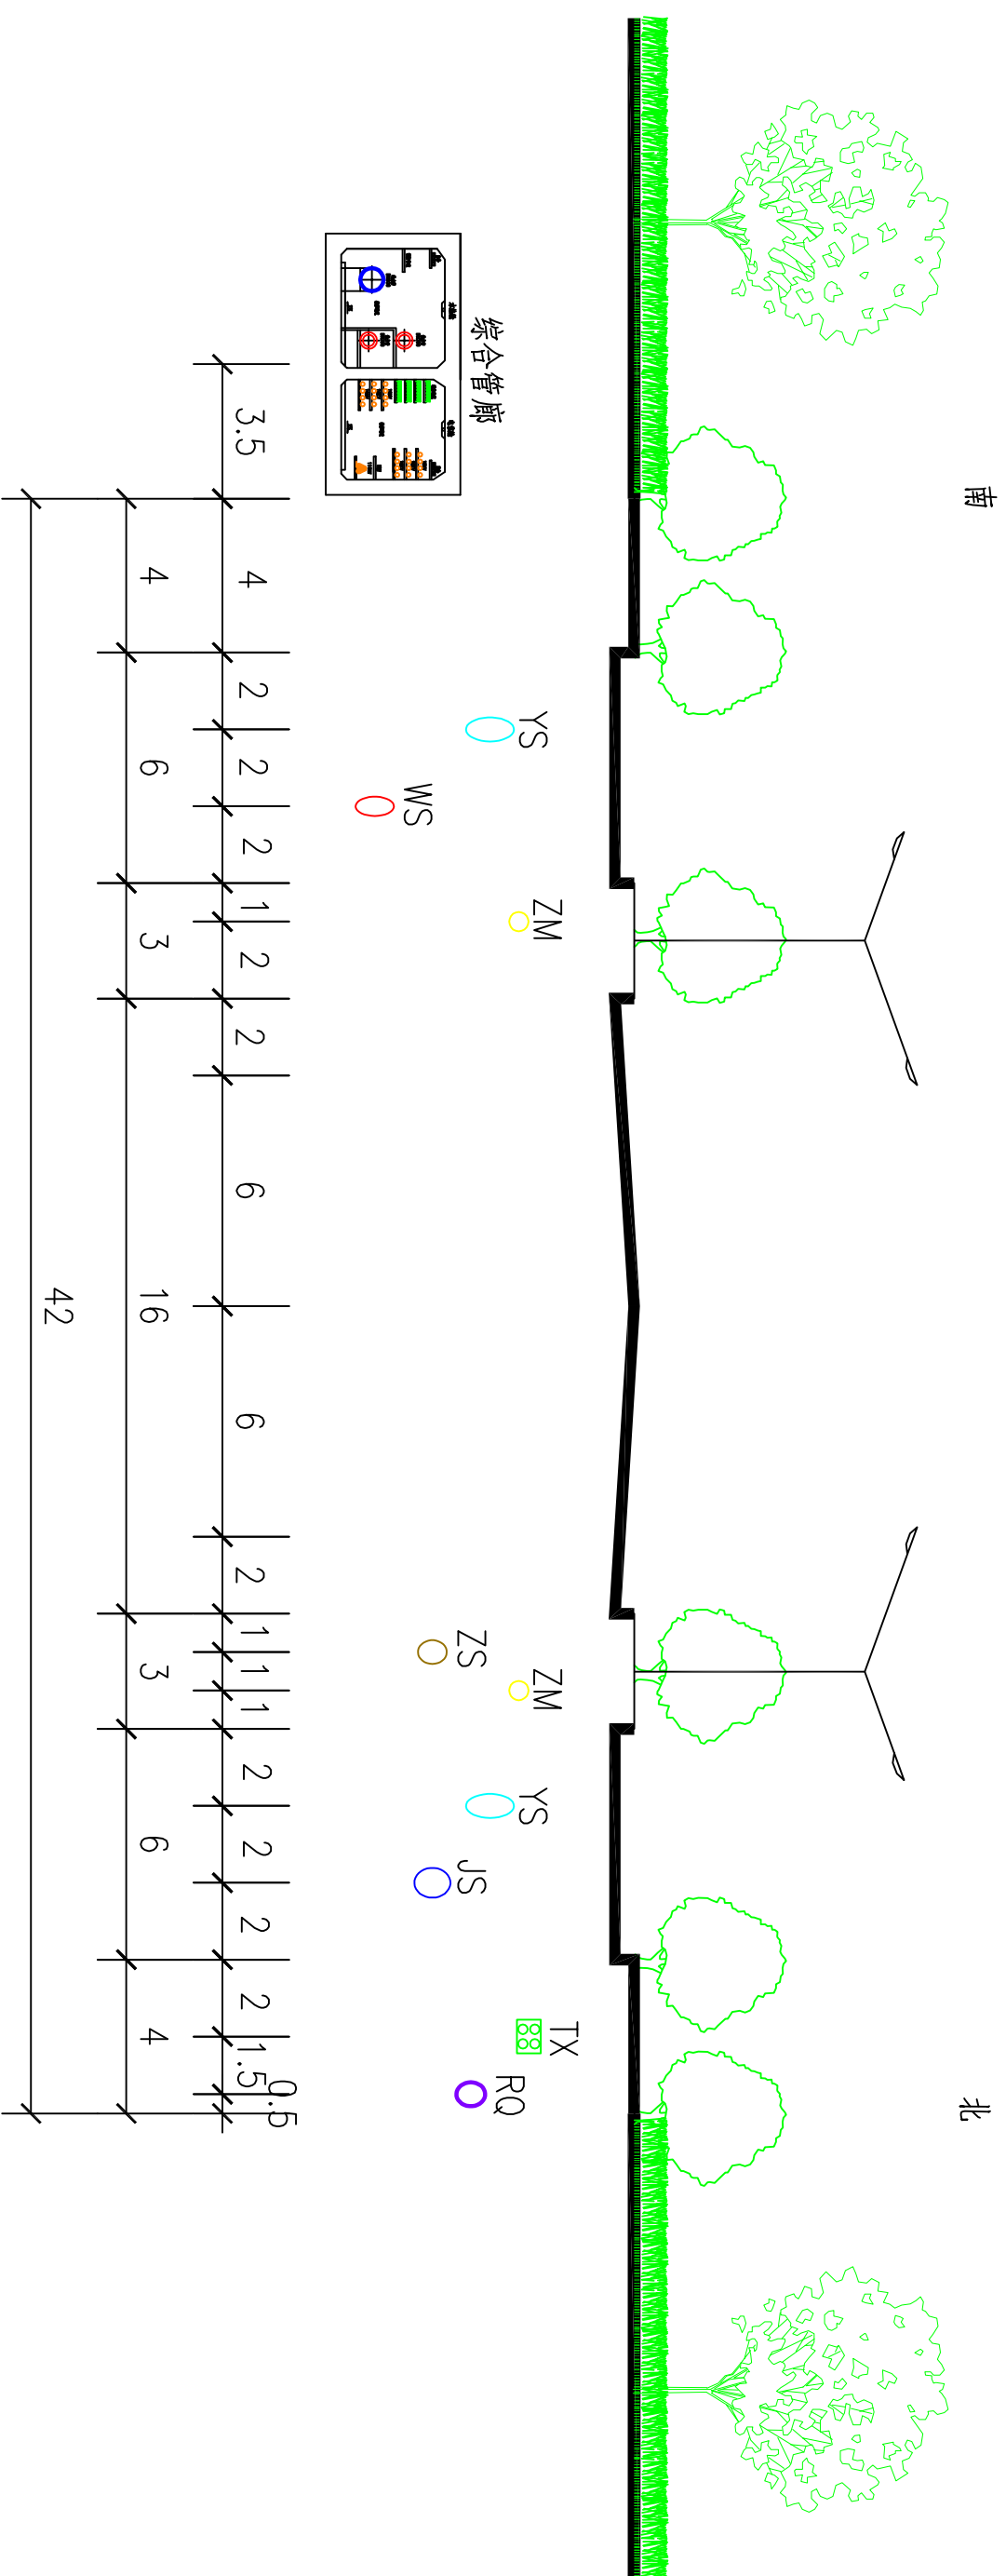

金融大道(青年路-寿和街)

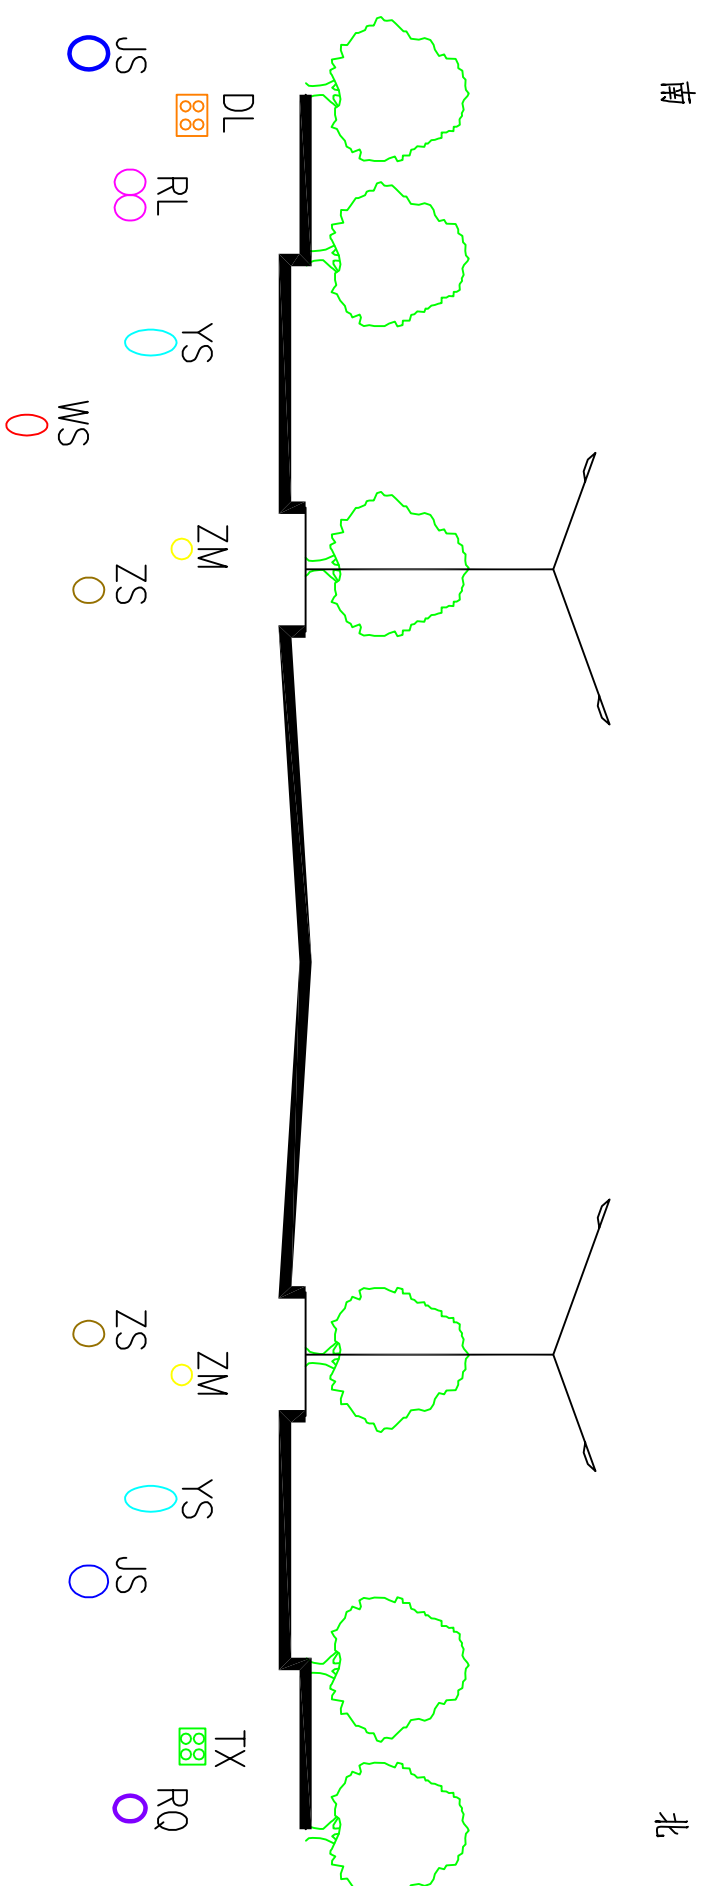

金融大道(寿和街-迎恩大道)

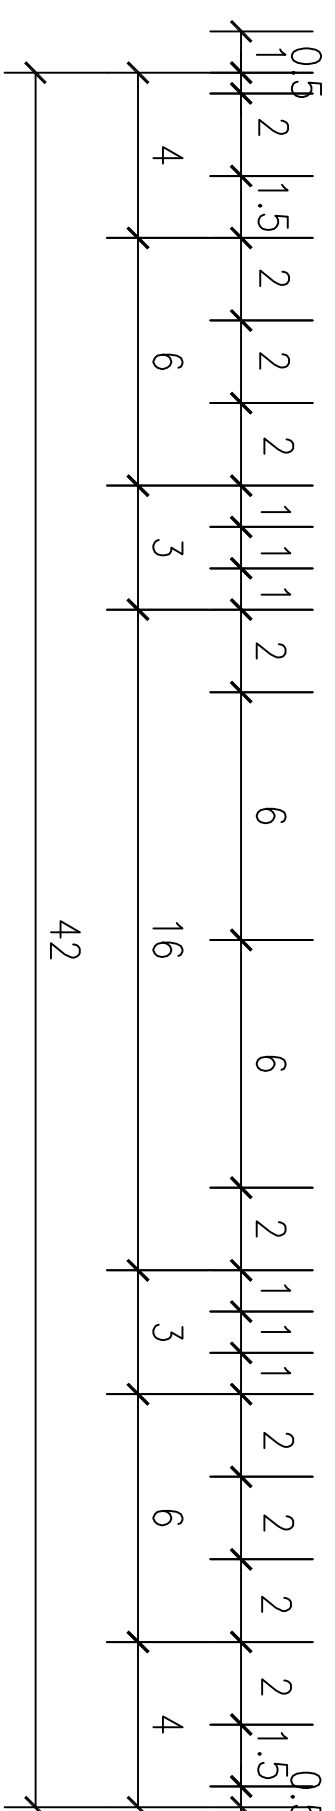

给水管道	JS	雨水管道	YS
污水管道	WS	中水管道	ZS
电力管线	DL	通信管线	TX
照明管线	ZM	燃气管道	RQ
热力管道	RL	现状管道	○
规划管道	○		




河南省城乡规划设计研究院有限公司
HENAN INSTITUTE OF URBAN PLANNING & DESIGN, CO., LTD
城乡规划编制资质证书甲级：[建]城规编(1411165)
市政工程设计行业甲级：证书编号A141002826

图号


19-6

——管线位置图

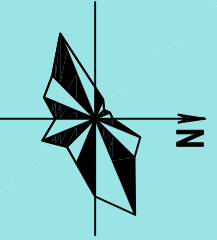


0	100	250	500	1000mm
---	-----	-----	-----	--------

图例	图号
JS 给水管道	 河南省城乡规划设计研究院有限公司 HENAN INSTITUTE OF URBAN PLANNING & DESIGN, CO., LTD 城乡规划编制资质证书甲级：[建]城规编(1411165) 市政工程设计行业甲级：证书编号A141002826
VS 雨水管道	
WS 污水管道	
ZS 中水管道	
DL 电力管线	
TX 通信管线	
ZM 照明管线	
RQ 燃气管道	
RL 热力管道	
○ 现状管道	
○ 规划管道	19-7

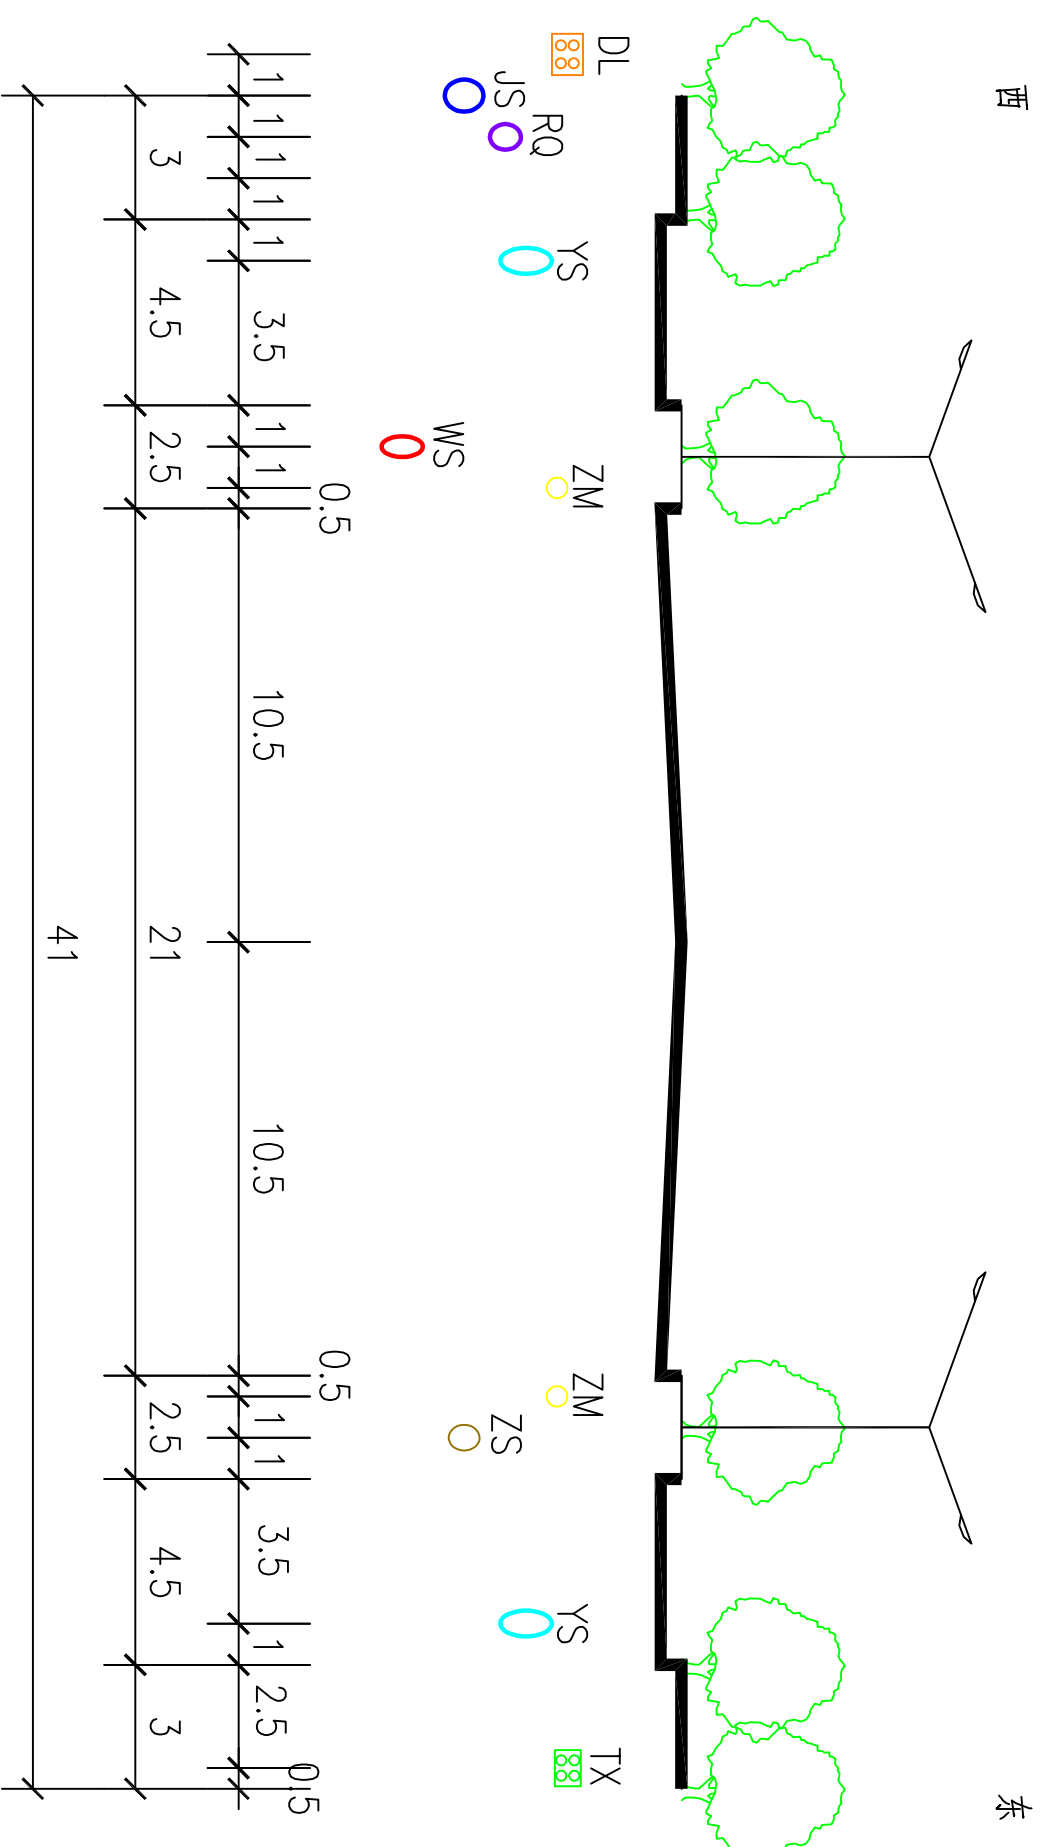


平和路(滨河大道-八六路)

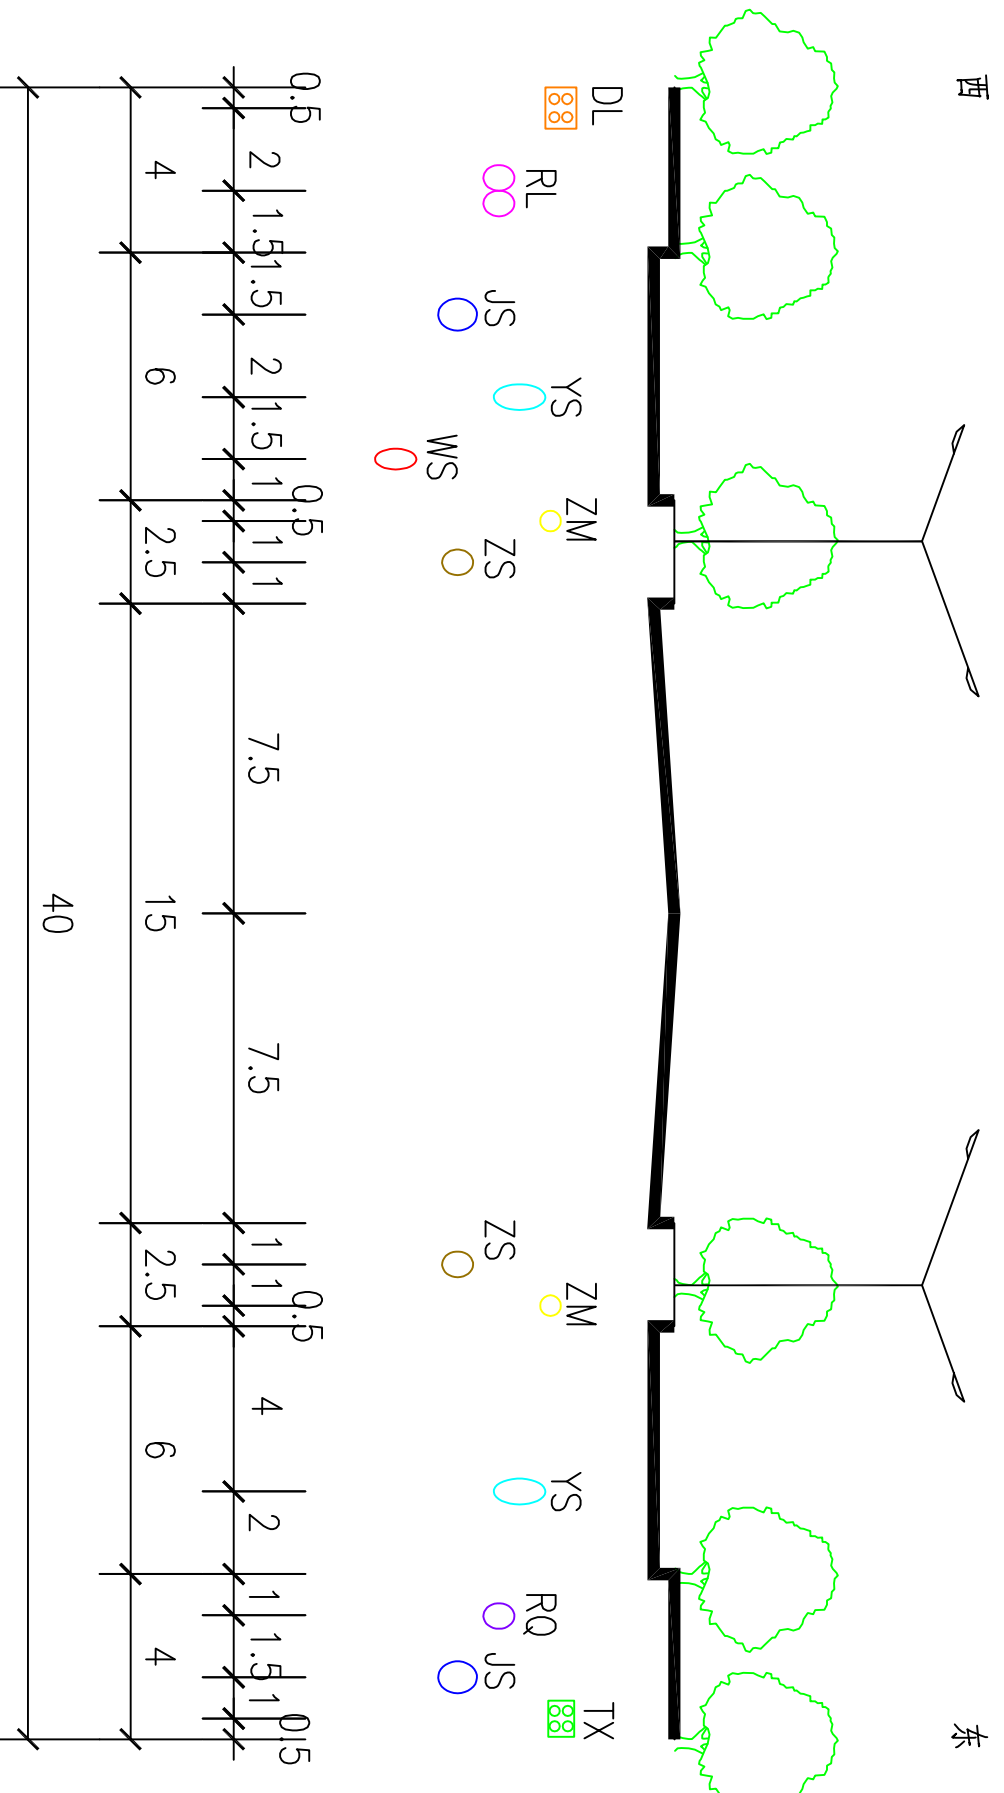


刘庄路(阳光路-二支排路)

——管线位置图

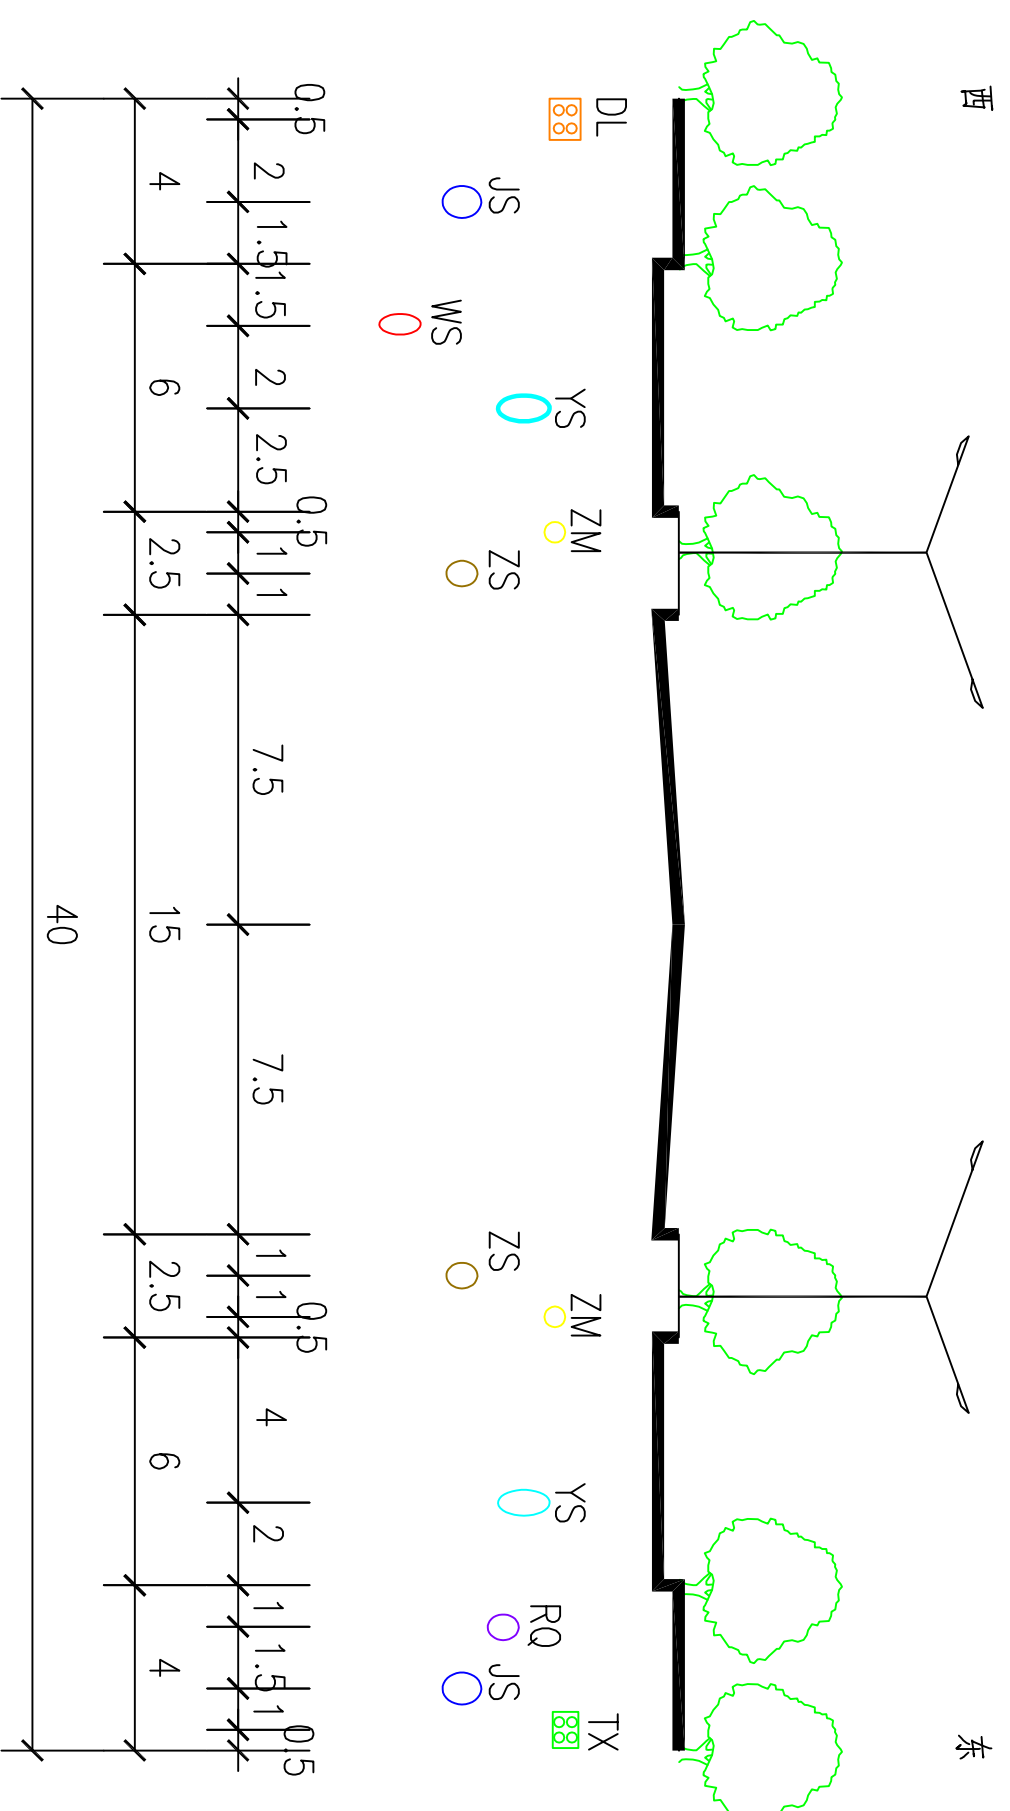


胜利路 (拱辰大道-青龙大道)

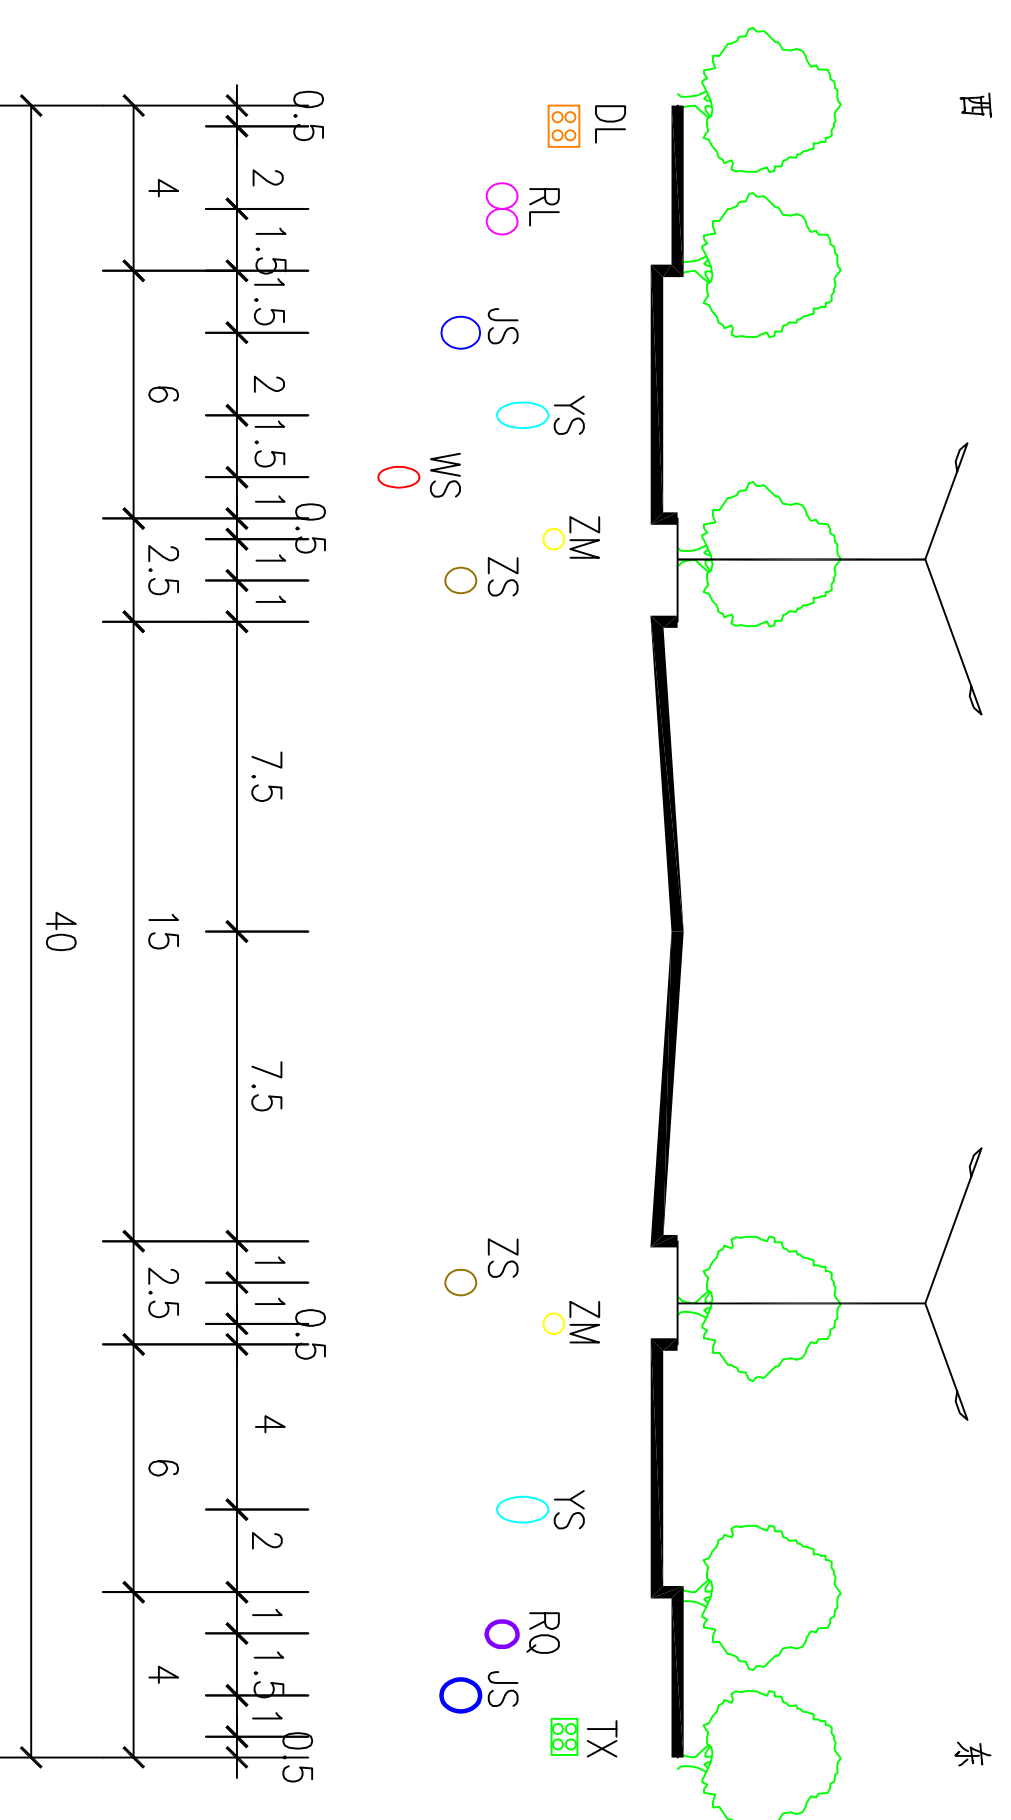


青年路(鸿泰大道-金融大道)

图例	图 号
JS 给水管道	 河南省城乡规划设计研究院有限公司 HENAN INSTITUTE OF URBAN PLANNING & DESIGN, CO., LTD 城乡规划编制资质证书甲级：[建]城规编(141165) 市政工程设计行业甲级：证书编号A141002826
YS 雨水管道	
WS 污水管道	
ZS 中水管道	
DL 电力管线	
TX 通信管线	
ZM 照明管线	
RQ 燃气管道	
RL 热力管道	
○ 现状管道	
○ 规划管道	19-8

——管线位置图


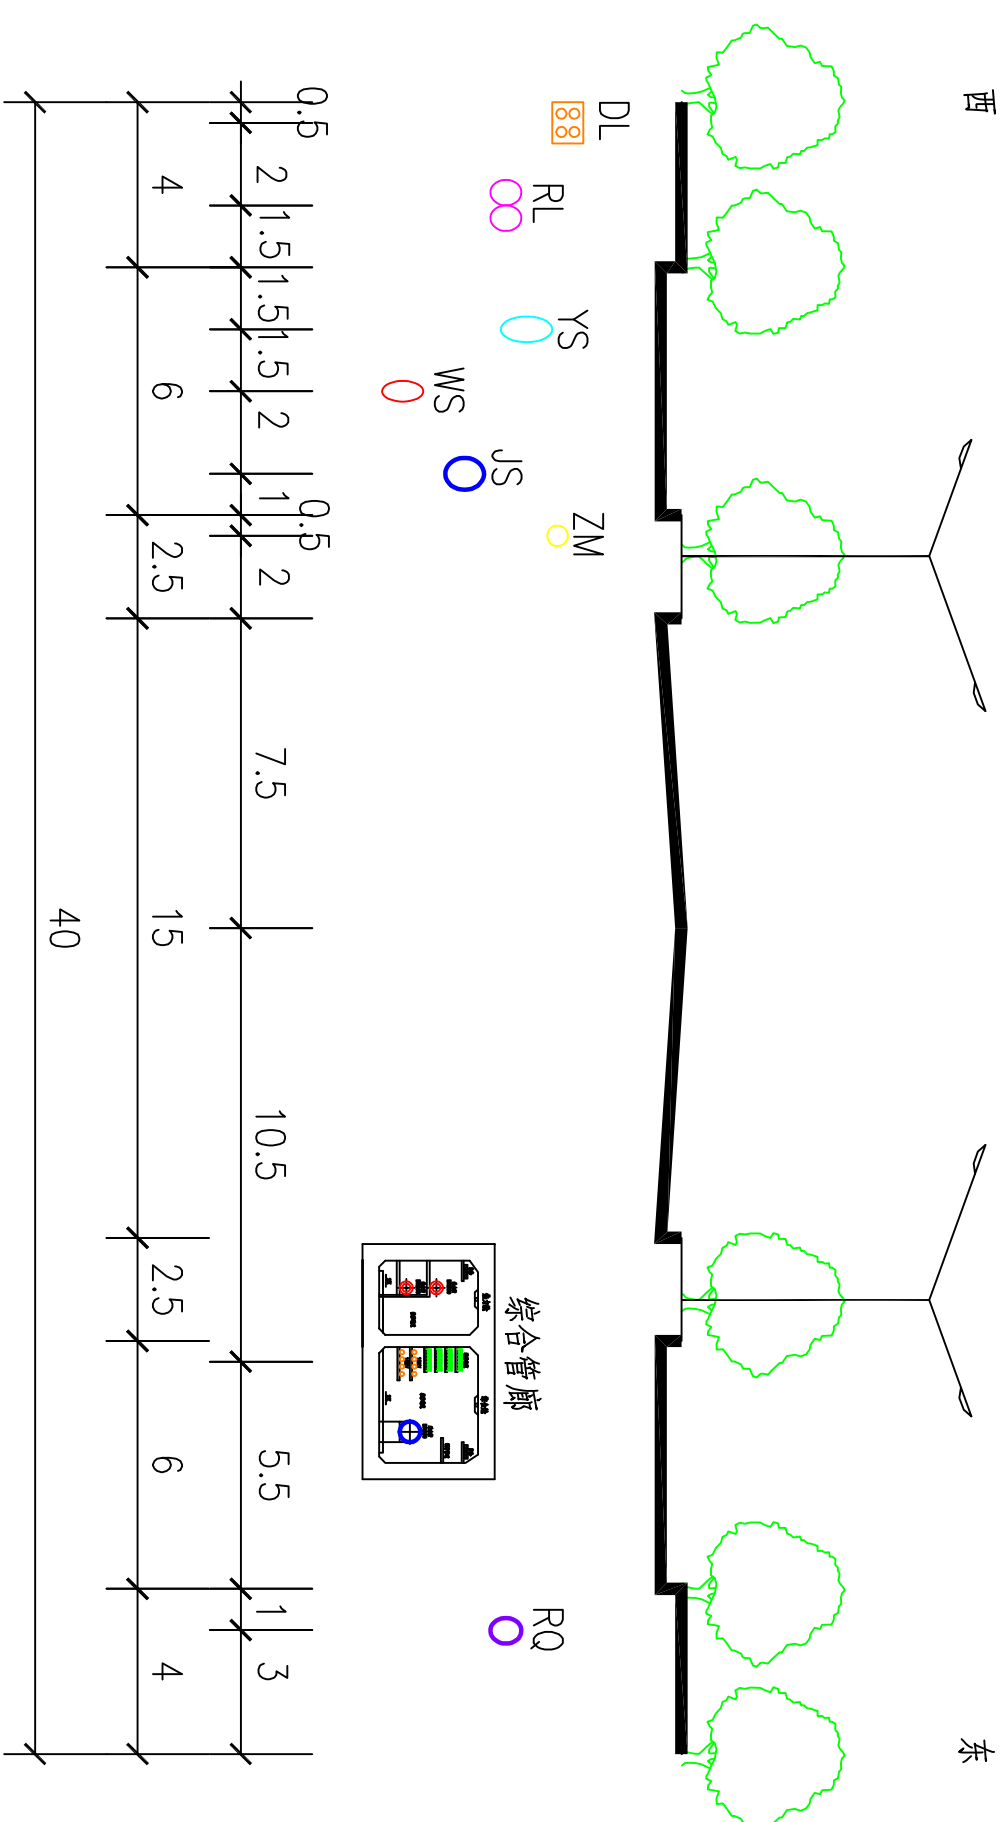


青年路(金融大道-平安路)

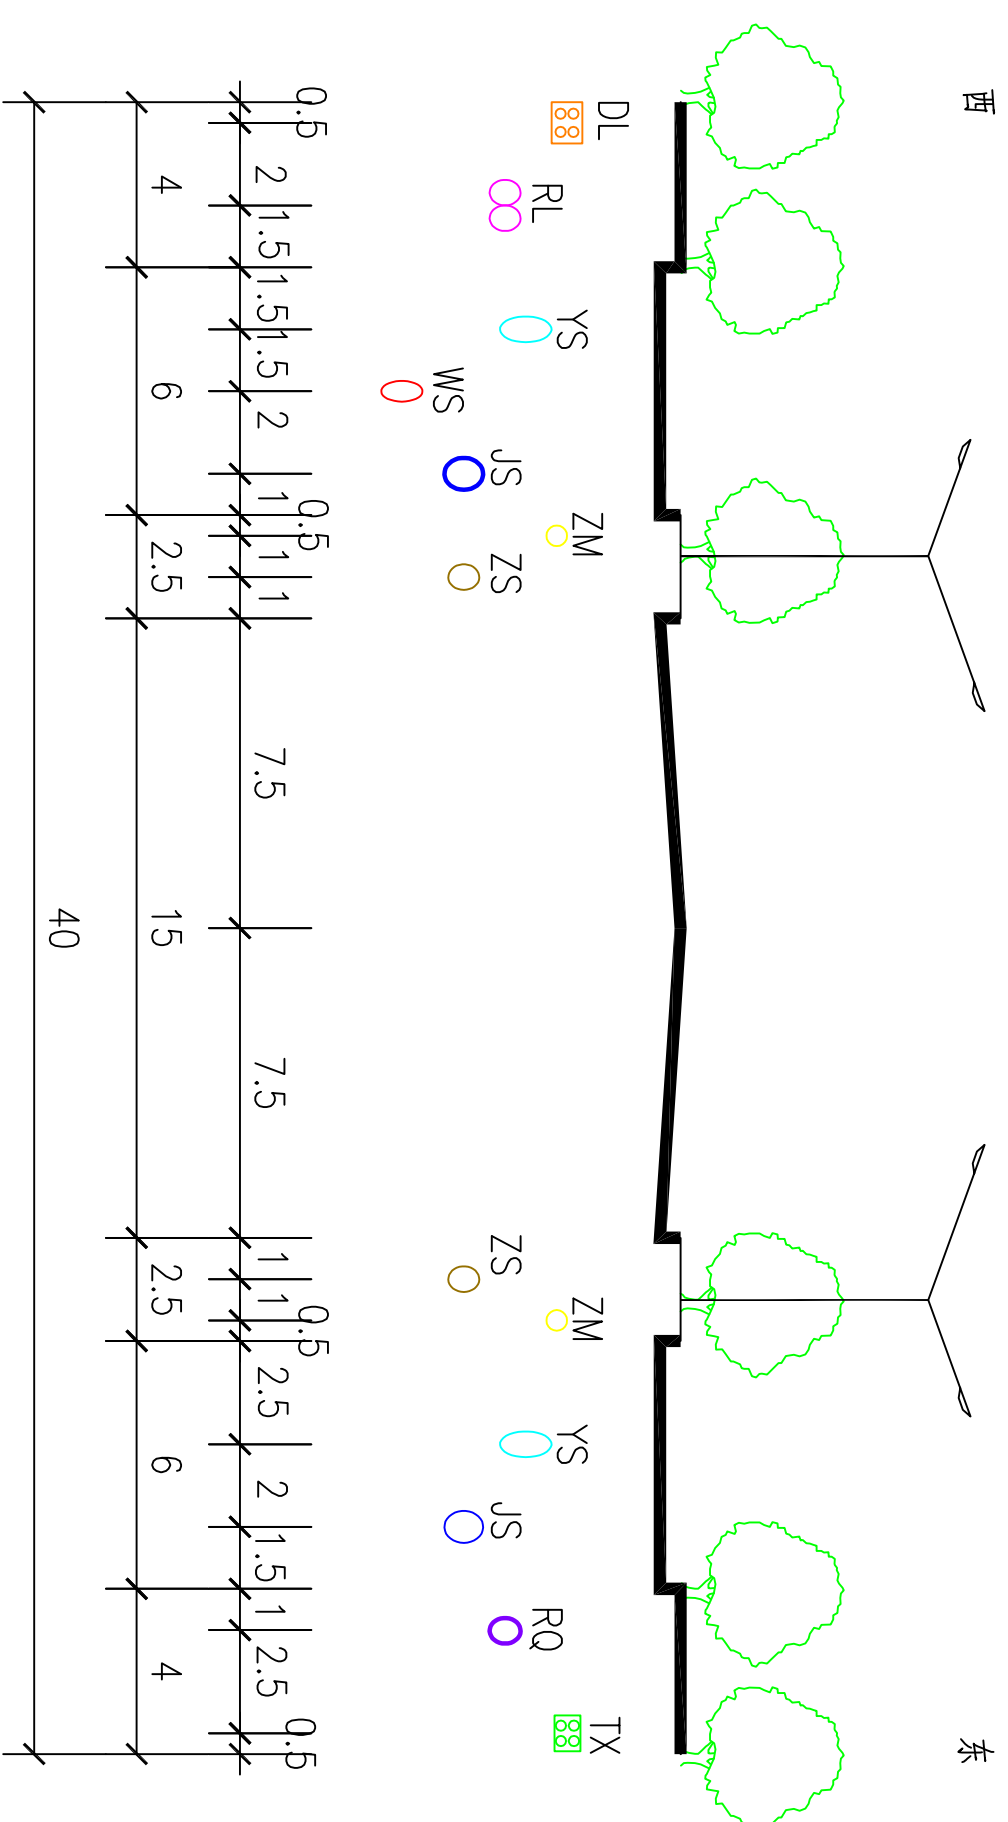


青年路 (平安路-阳光路)

图例	图号
JS 给水管道	 河南省城乡规划设计研究院有限公司 HENAN INSTITUTE OF URBAN PLANNING & DESIGN, CO., LTD 城乡规划编制资质证书甲级：[建]城规编(1411165) 市政工程设计行业甲级：证书编号A141002826
YS 雨水管道	
WS 污水管道	
ZS 中水管道	
DL 电力管线	
TX 通信管线	
ZM 照明管线	
RQ 燃气管道	
RL 热力管道	
○ 现状管道	
○ 规划管道	19-9

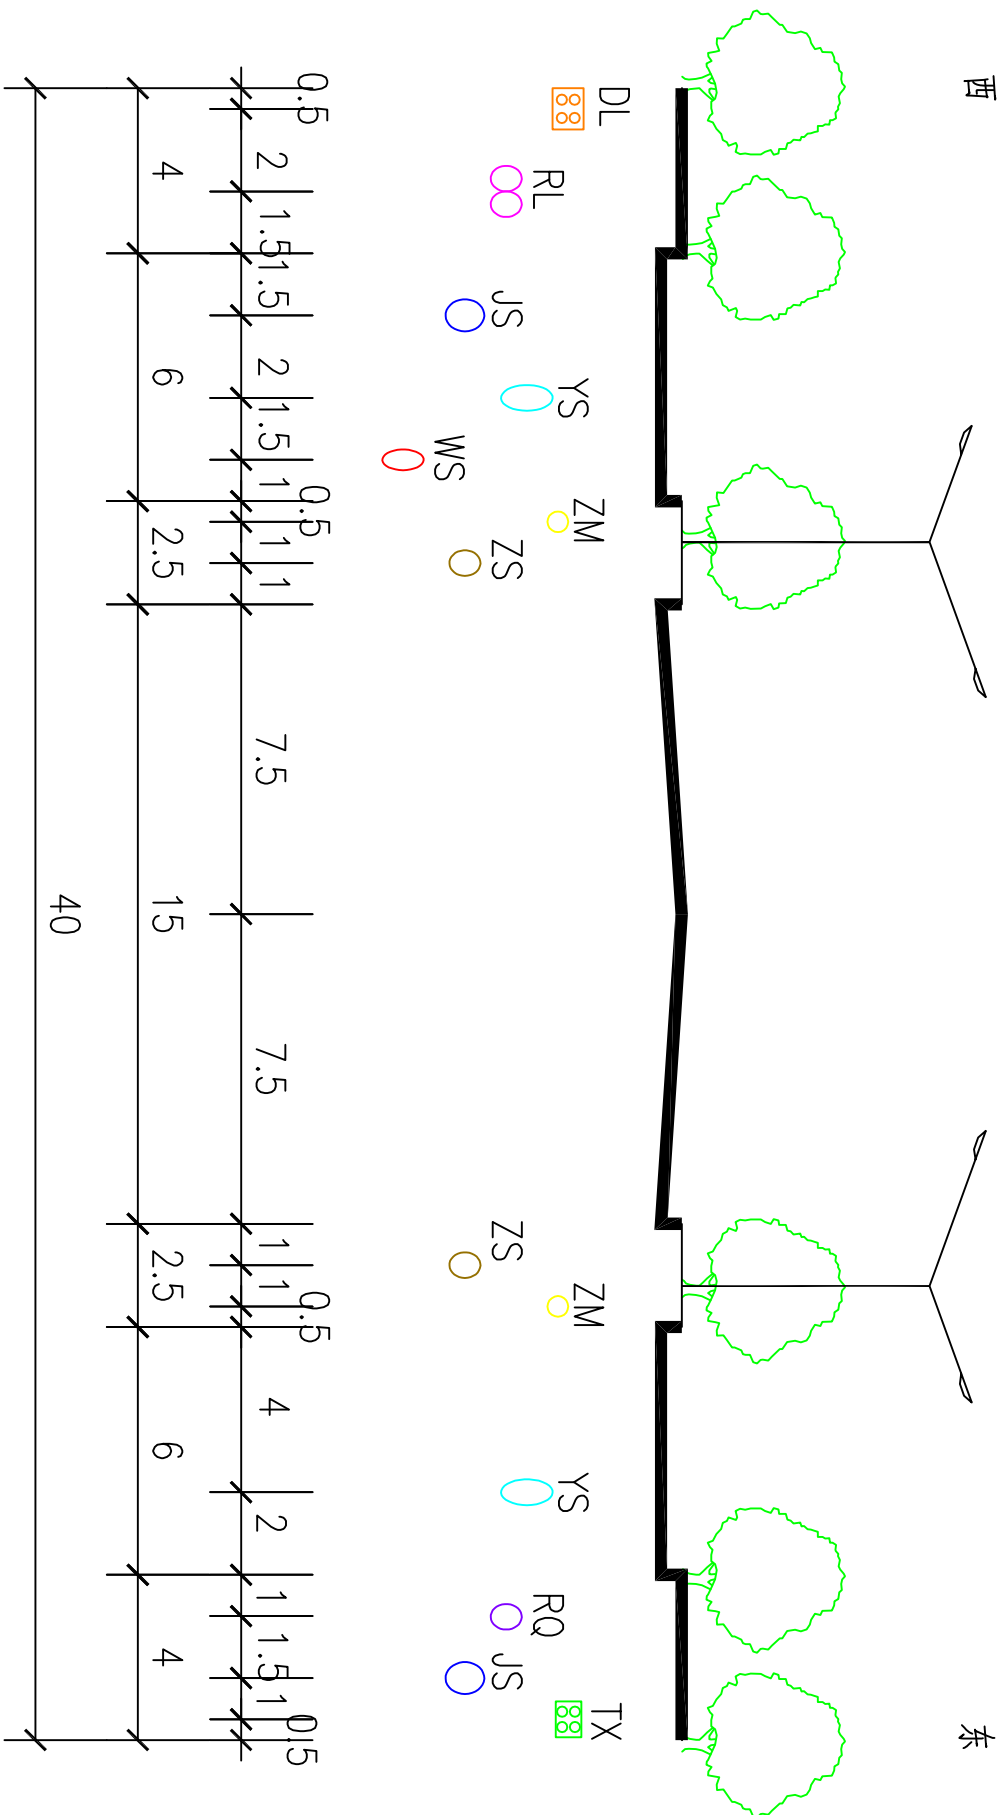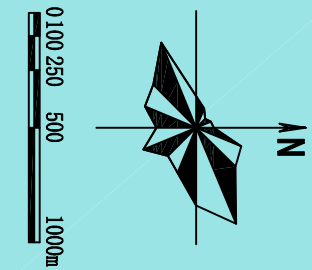

翼营街（和谐大道-平安路、八六路-二支排路）

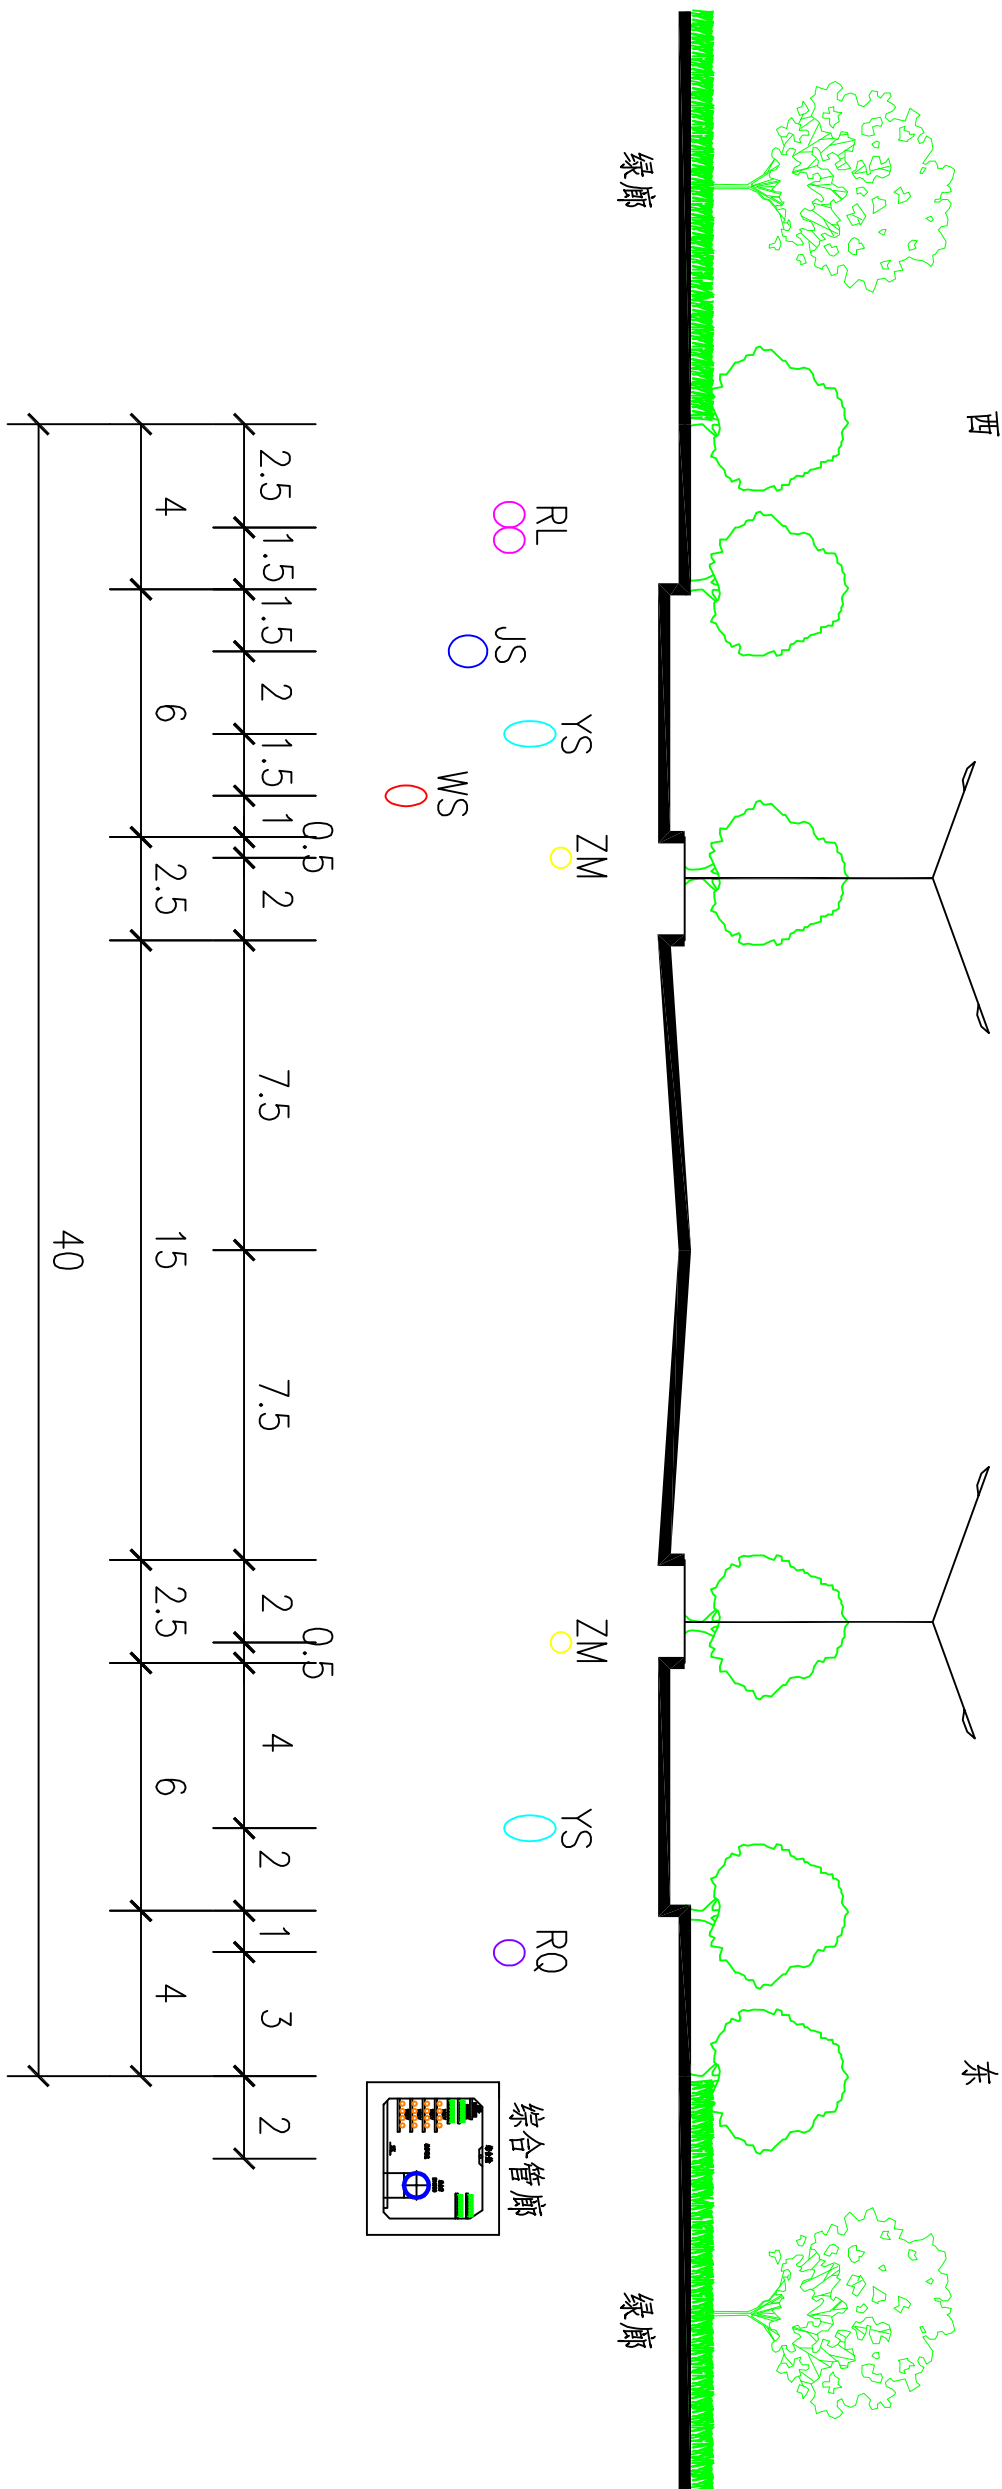

翼营街（平安路-八六路）



图例

JS	给水管道	WS	污水管道	DL	电力管线	ZM	照明管线	RL	热力管道	○	现状管道
YS	雨水管道	ZS	中水管道	TX	通信管线	RQ	燃气管道			○	规划管道


新乡县中心城区地下管线综合专项规划

2016—2030

——管线位置图

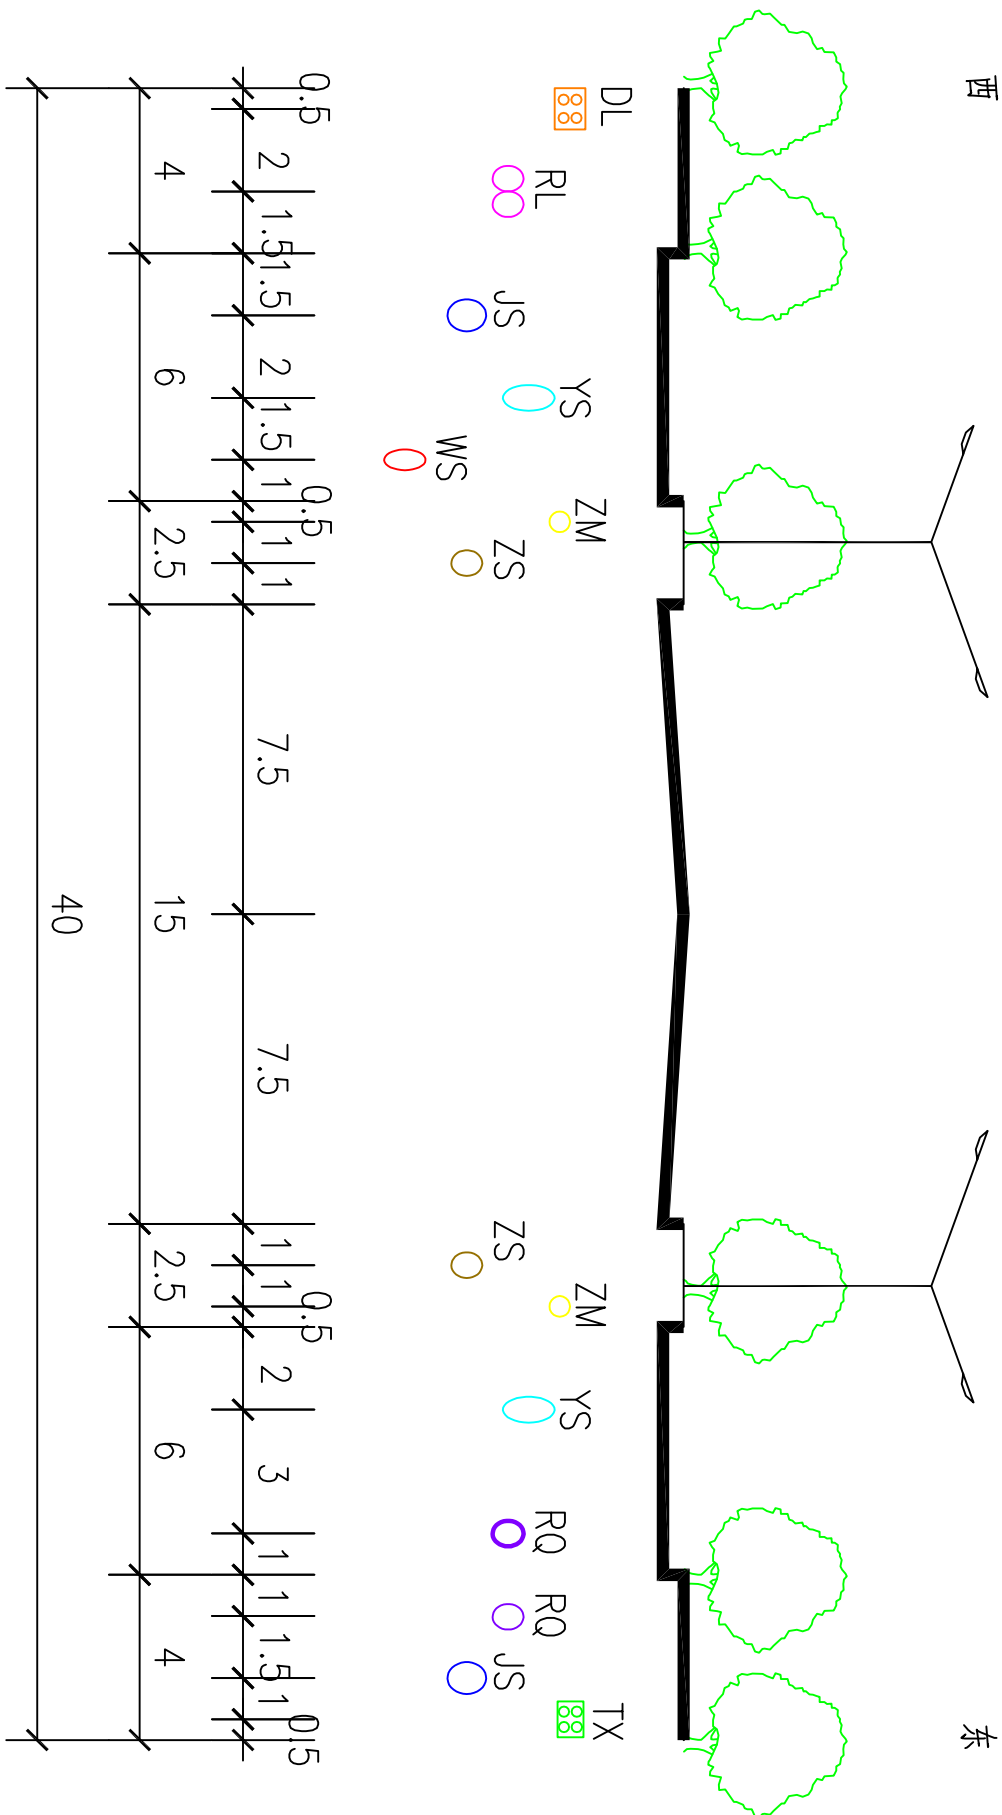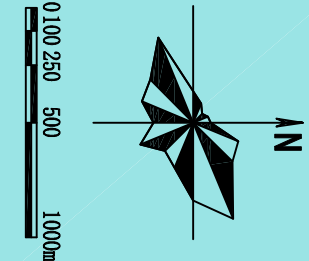

鸿泰大道（青龙大道-拱辰大道）

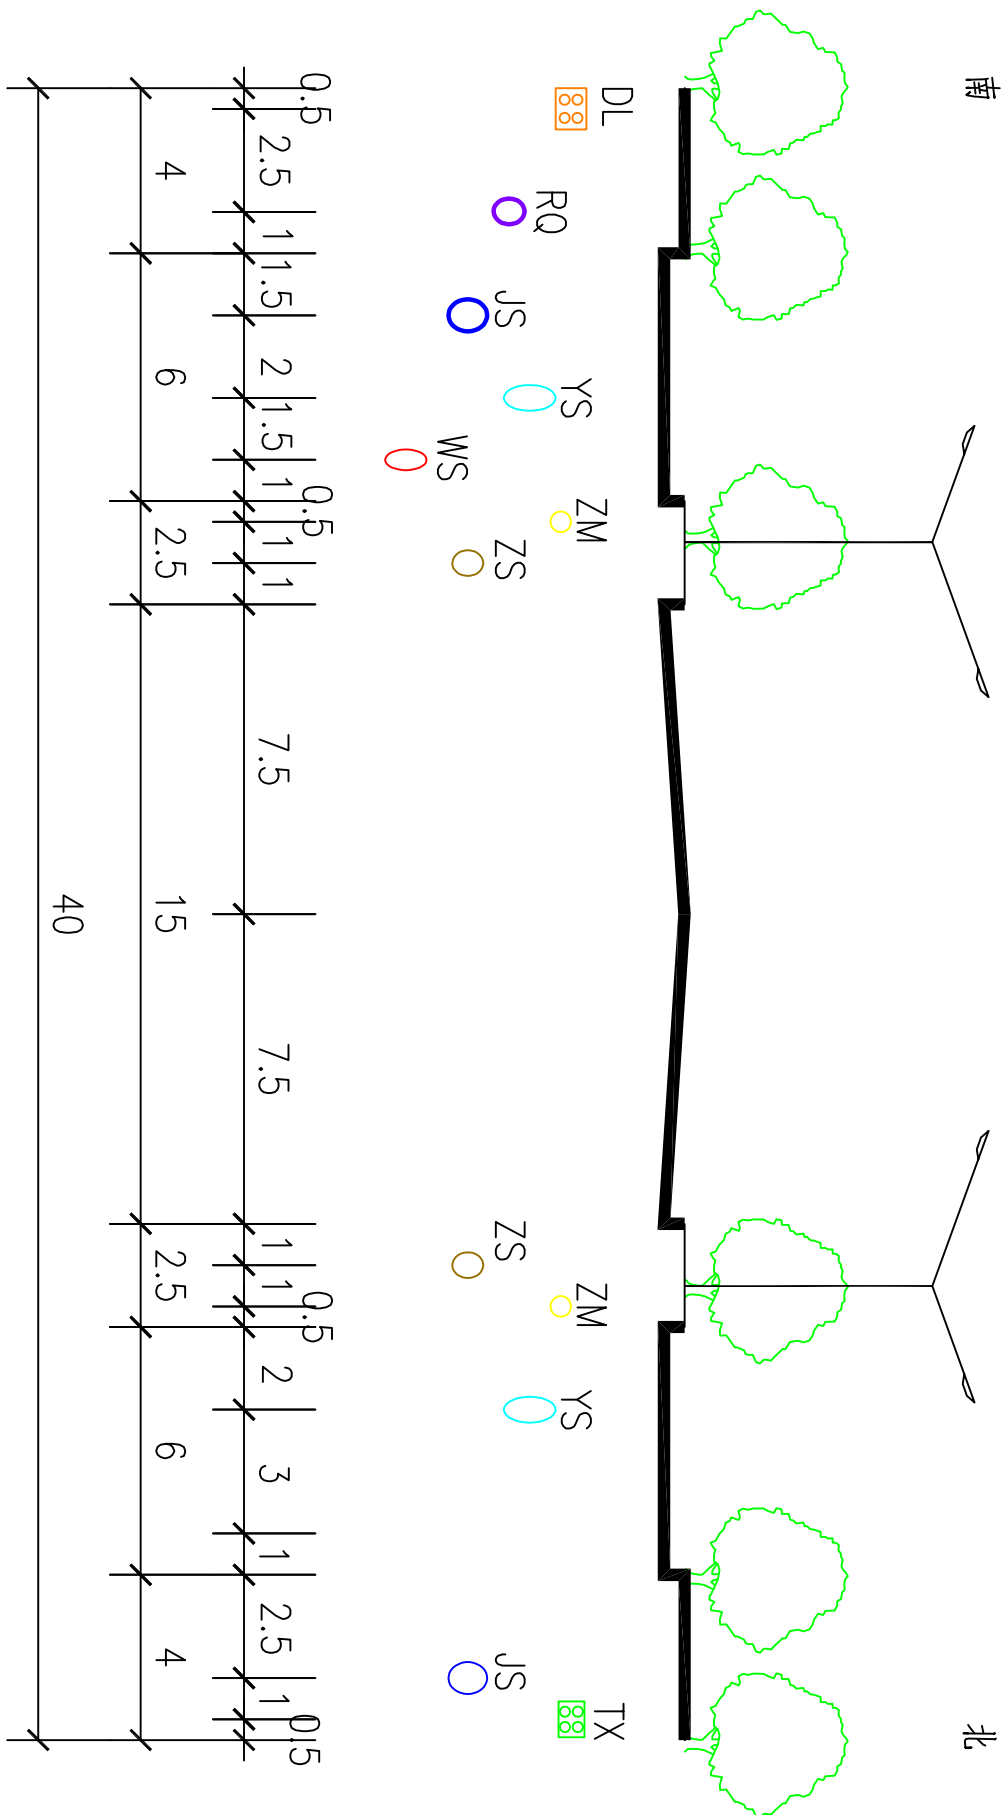


和谐大道（胡韦线-青年路）


图例

JS	给水管道	WS	污水管道	DL	电力管线	ZM	照明管线	RL	热力管道	○	现状管道
YS	雨水管道	ZS	中水管道	TX	通信管线	RQ	燃气管道			○	规划管道

——管线位置图

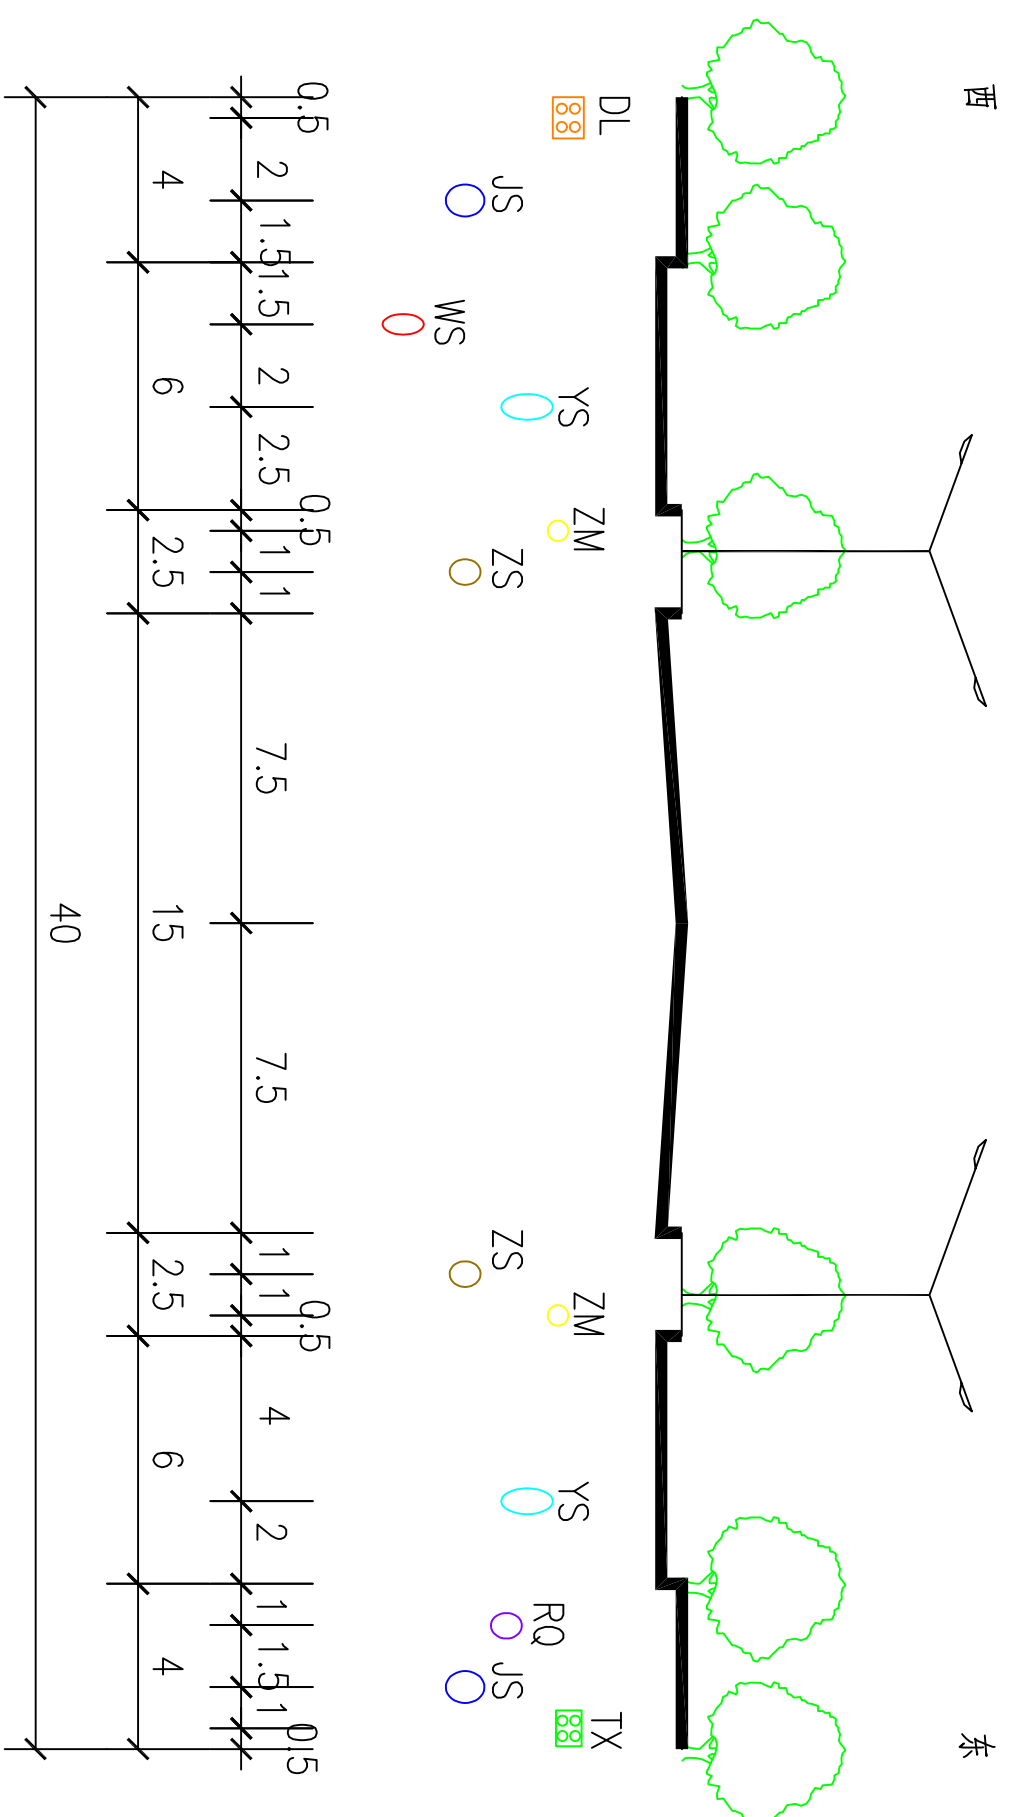

仁和街 (鸿泰大道-青龙大道)

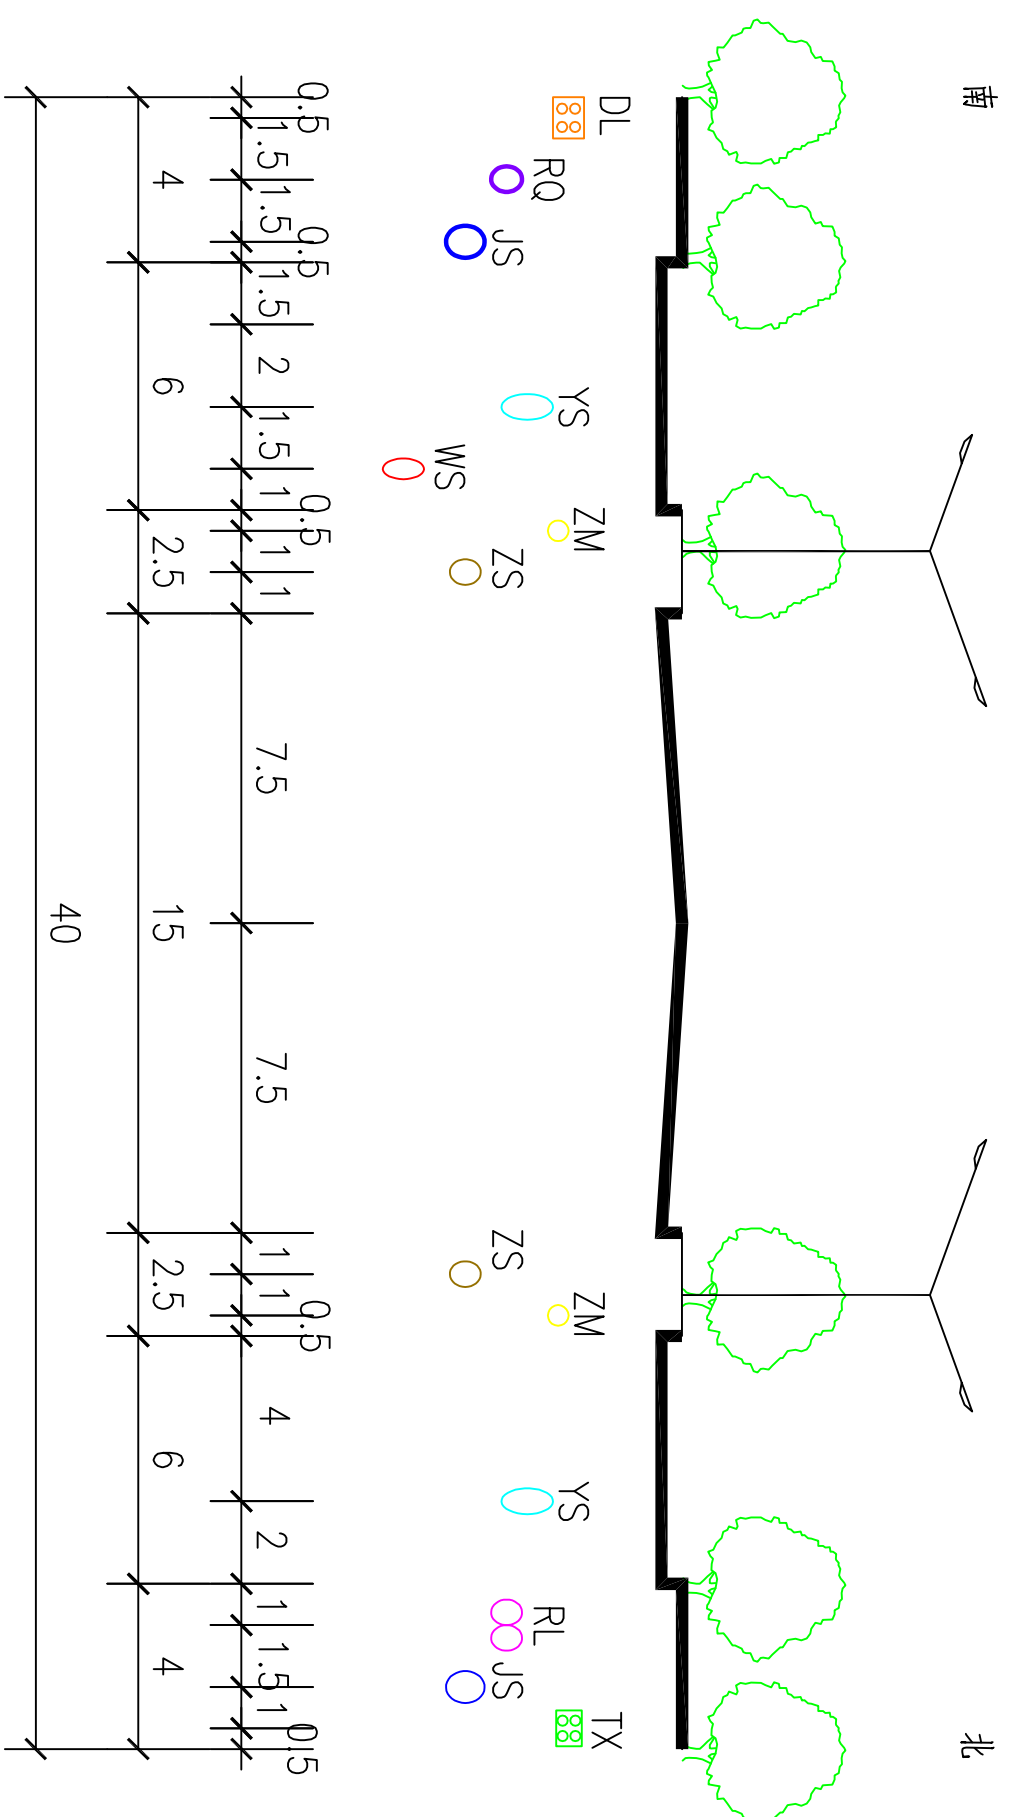

冀兴大道(胡韦线-青年路)

给水管道	JS	雨水管道	YS
污水管道	WS	中水管道	ZS
电力管线	DL	通信管线	TX
照明管线	ZM	燃气管道	RQ
热力管道	RL	规划管道	○





河南省城乡规划设计研究院有限公司
HENAN INSTITUTE OF URBAN PLANNING & DESIGN, CO., LTD
城乡规划编制资质证书甲级：[建]城规编 (141165)
市政工程设计行业甲级：证书编号A141002826


图 号

19-12

新乡县中心城区地下管线综合专项规划
2016—2030
——管线位置图

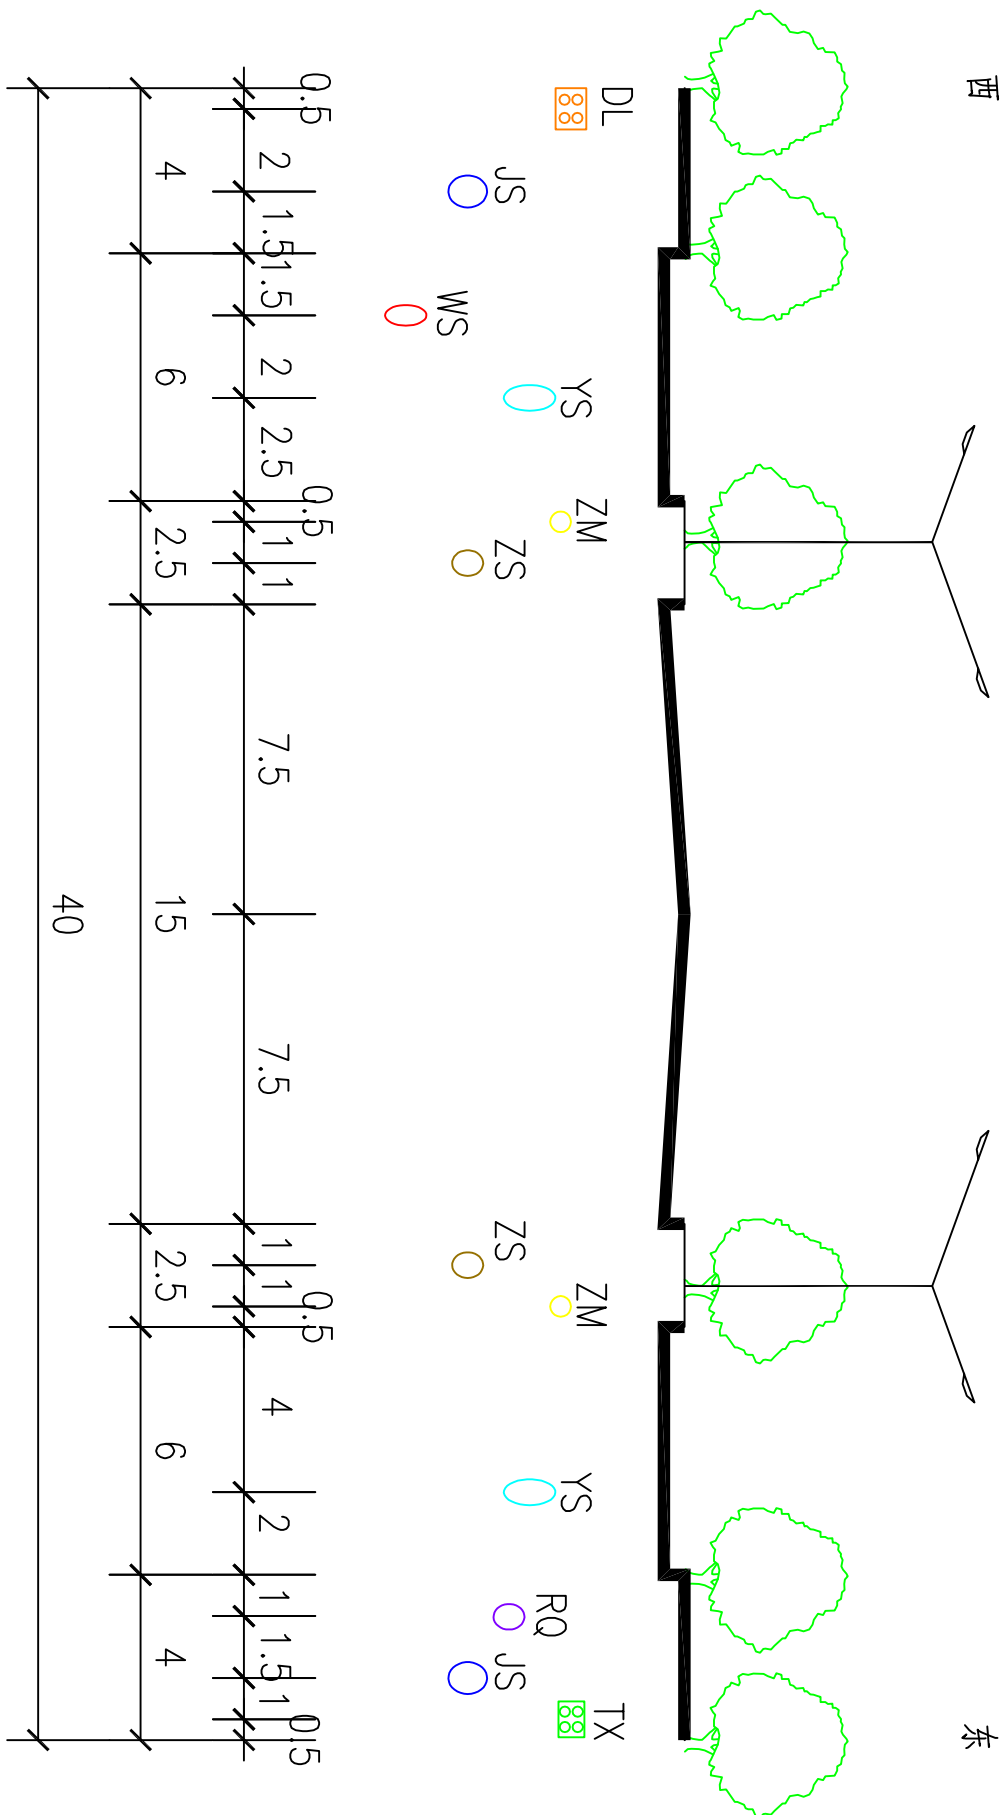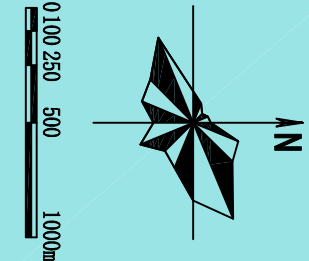

东明路（青龙大道-平安路）

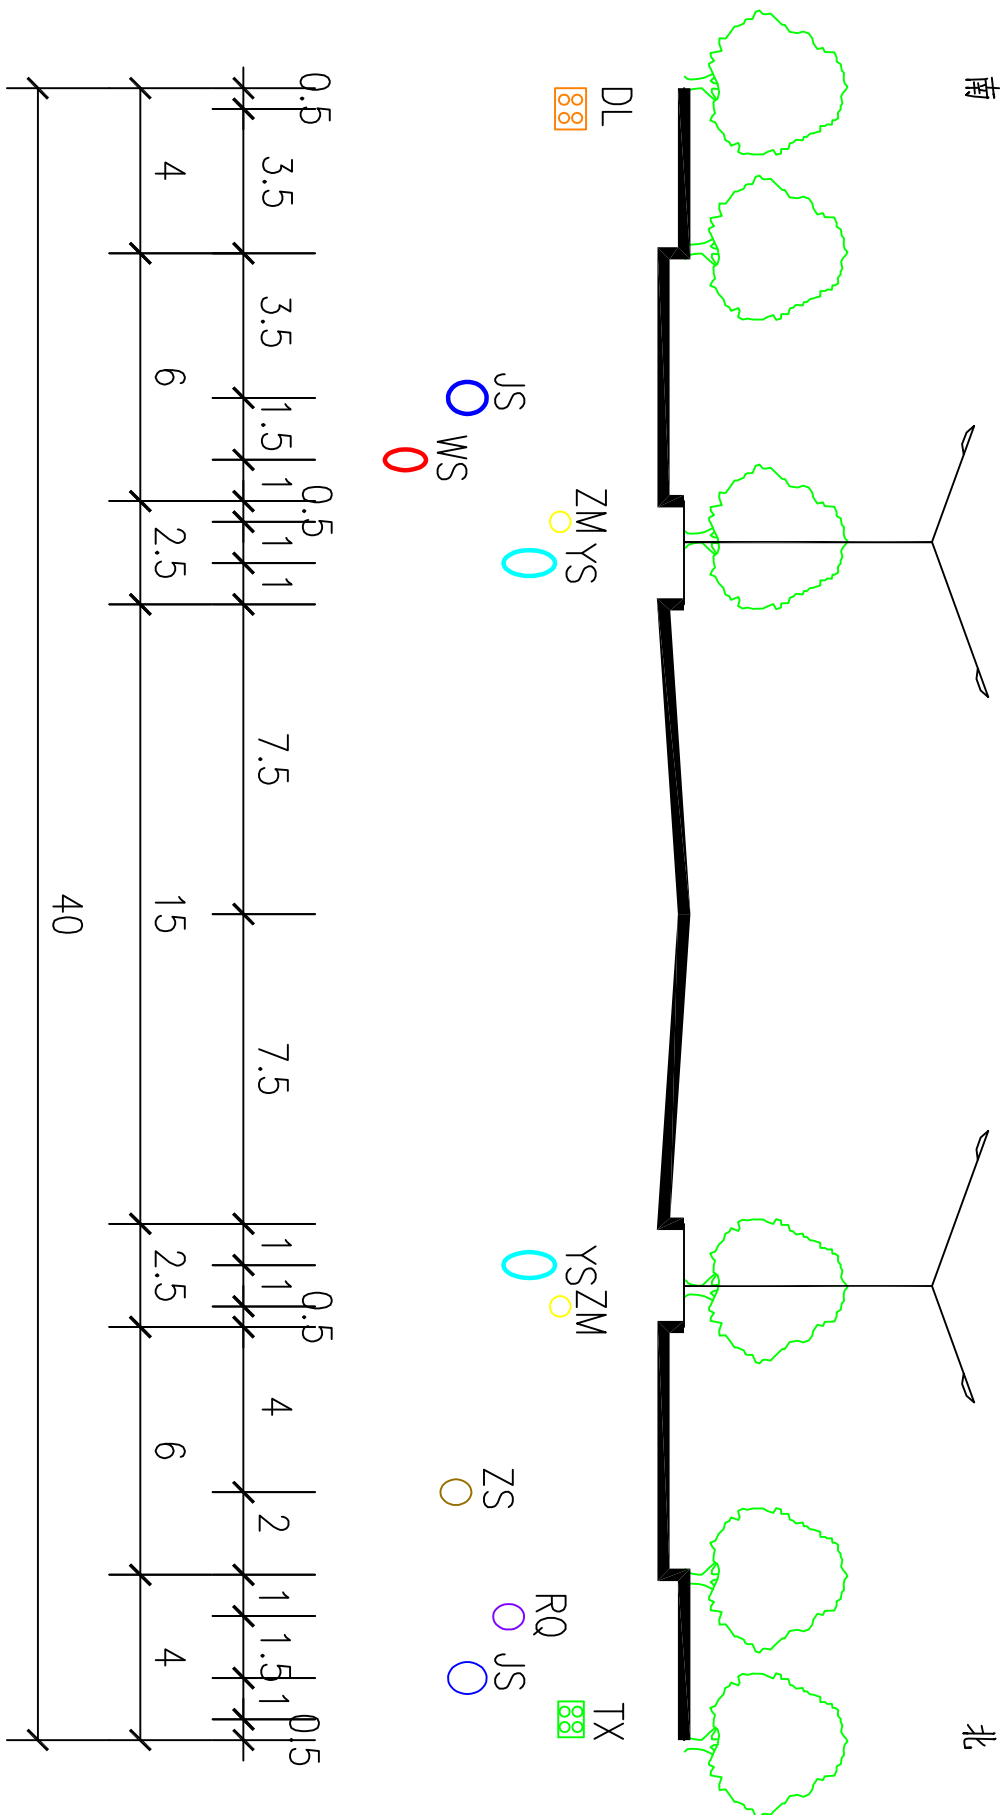


平安路（胡韦线-冀营街、青年路-二支排路）

图例


JS	给水管道	WS	污水管道	DL	电力管线	ZM	照明管线	RL	热力管道
YS	雨水管道	ZS	中水管道	TX	通信管线	RQ	燃气管道		

○	现状管道
○	规划管道

——管线位置图

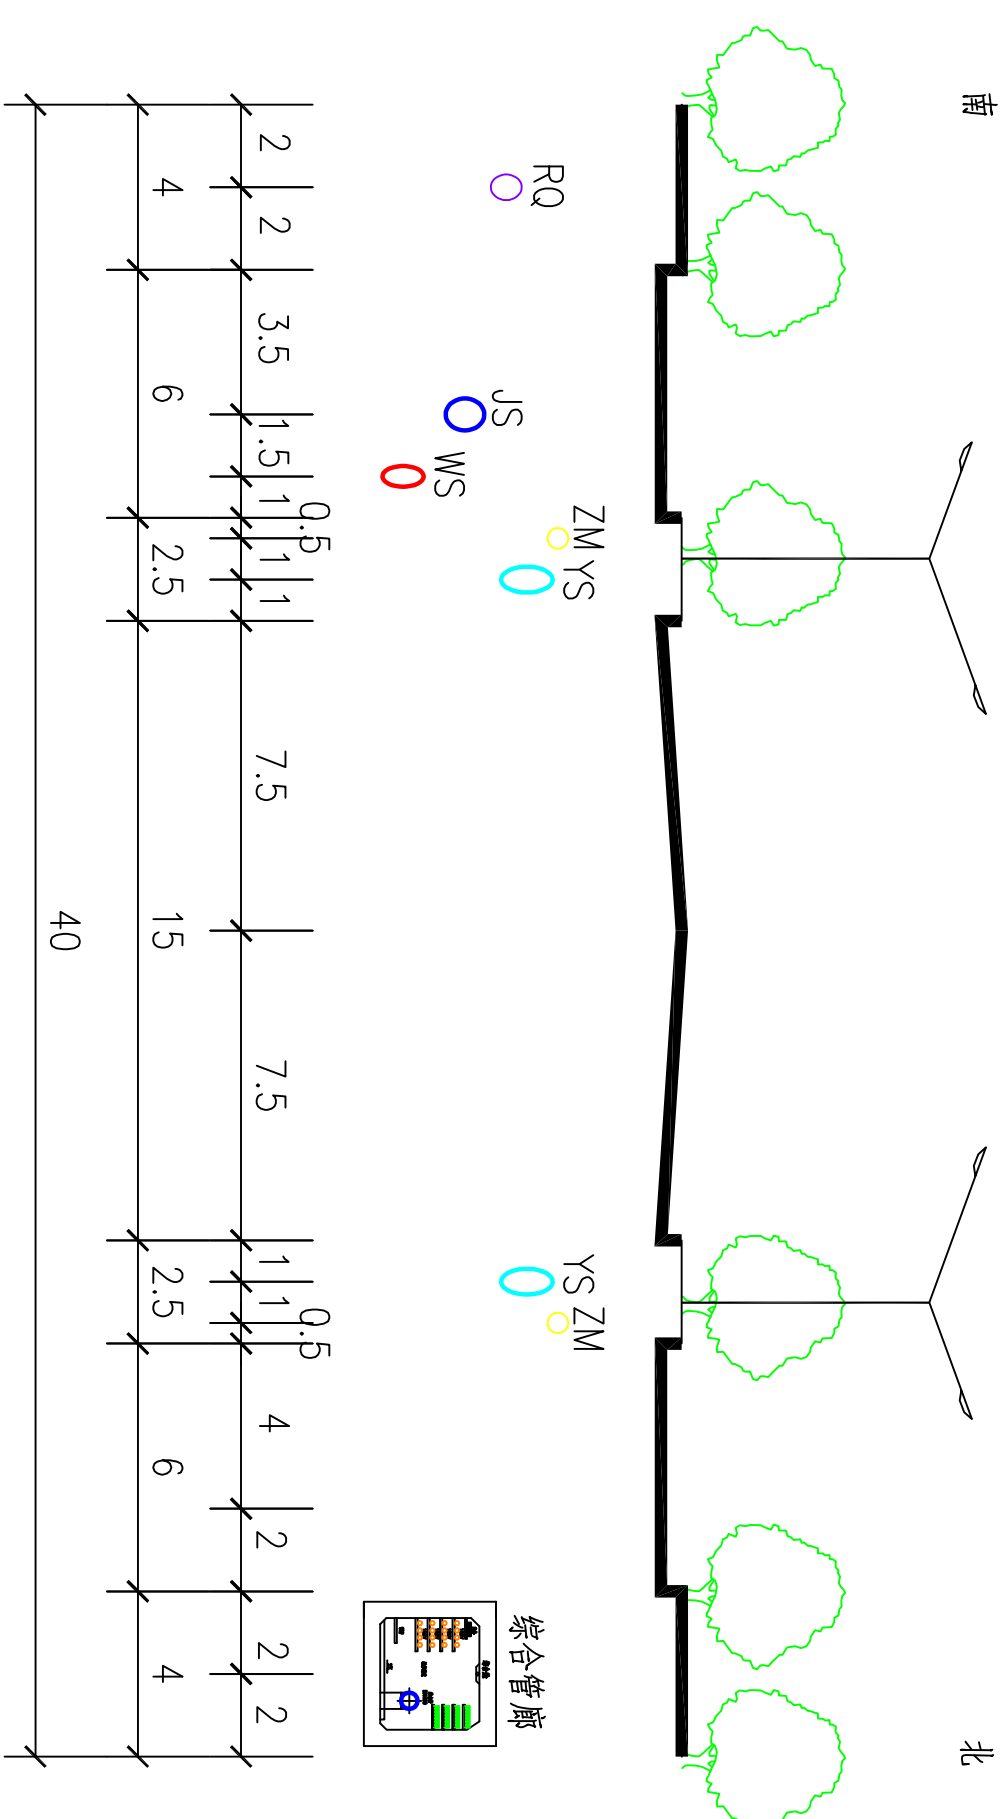

平安路(冀营街~青年路)

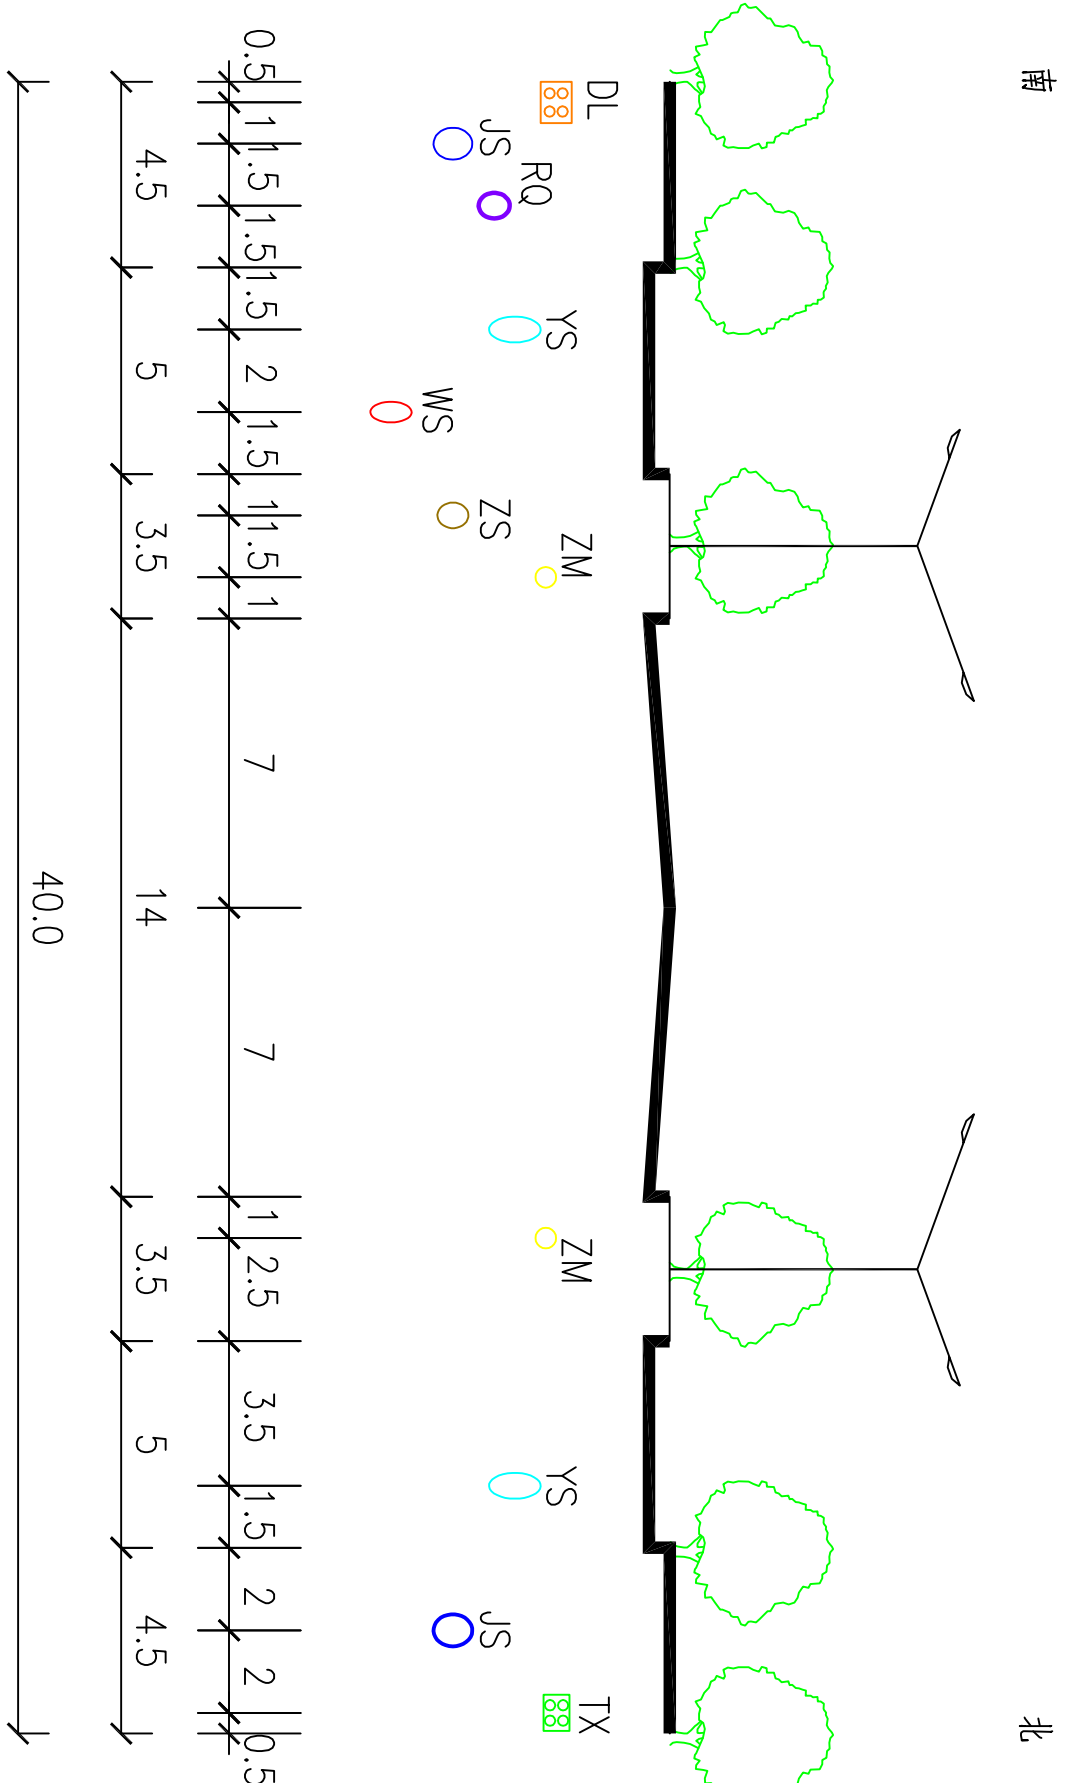

和谐大道(青年路-永和街)



图例	JS 雨水管道	WS 污水管道	DL 电力管线	ZM 照明管线	RL 热力管道	○ 现状管道	● 规划管道
YS 雨水管道	ZS 中水管道	TX 通信管线	RQ 燃气管道				




河南省城乡规划设计研究院有限公司
HENAN INSTITUTE OF URBAN PLANNING & DESIGN, CO., LTD
城乡规划设计资质证书甲级：[豫]城规编 (1411165)
市政工程设计专业甲级：证书编号A141002826

19-14

图号

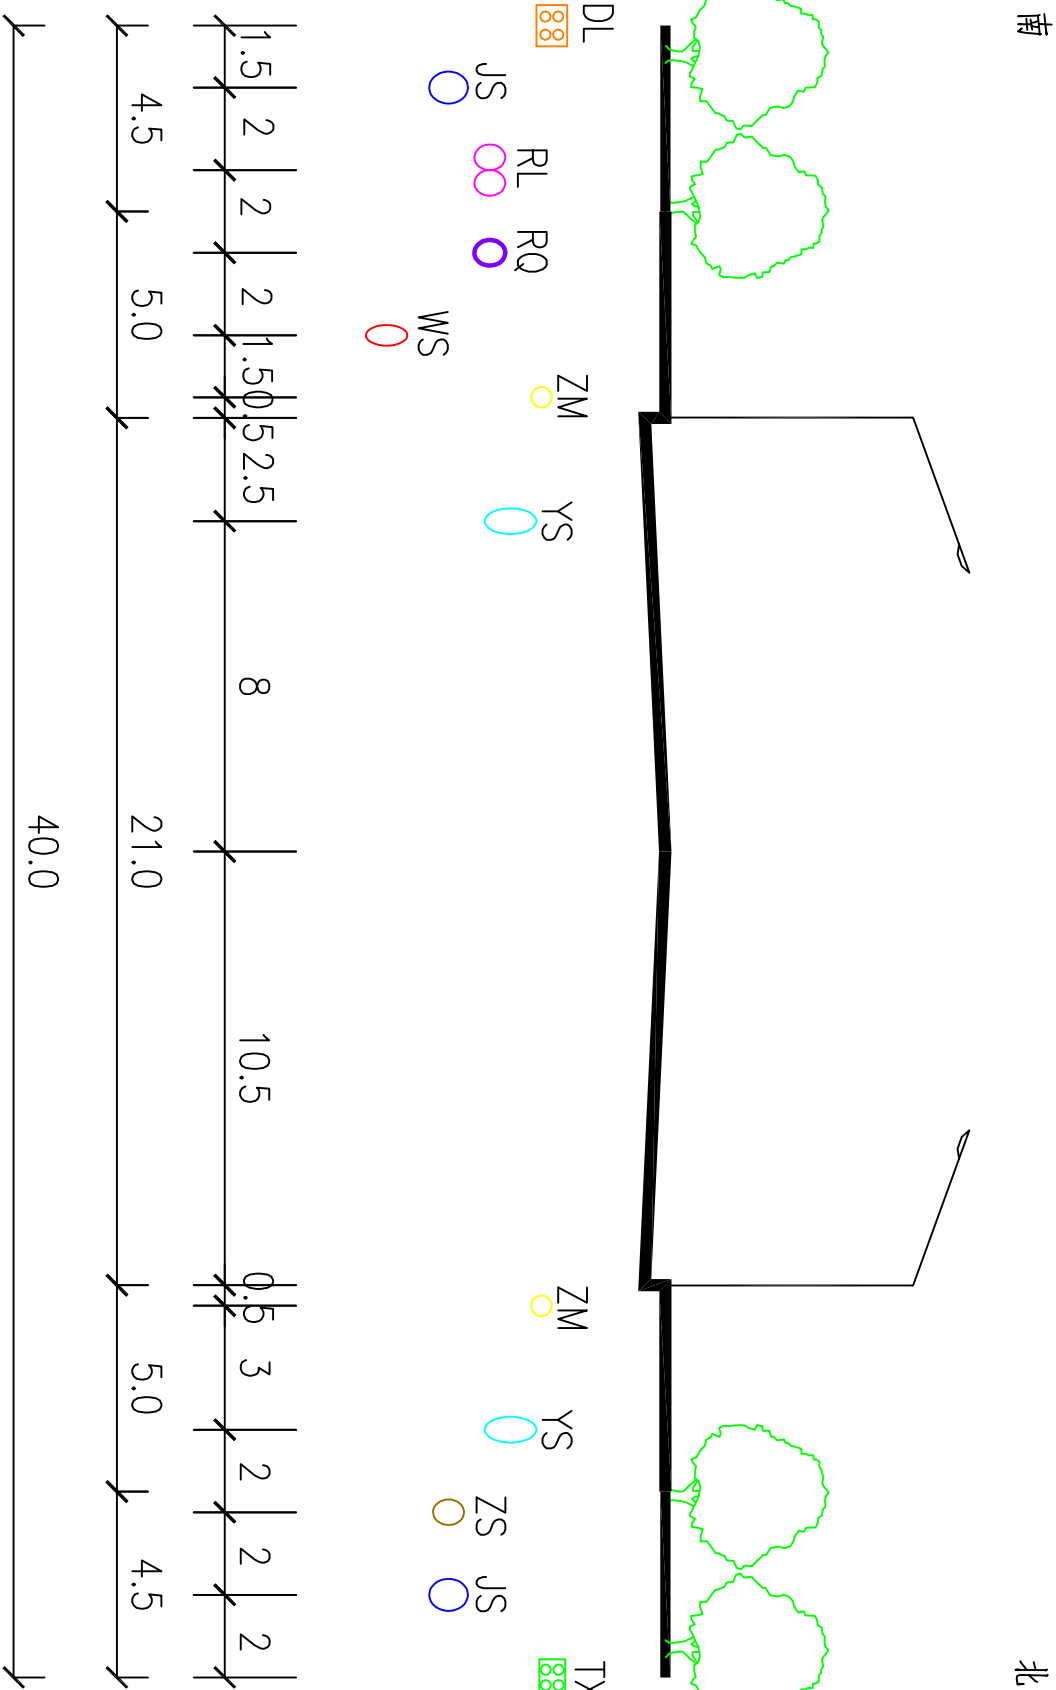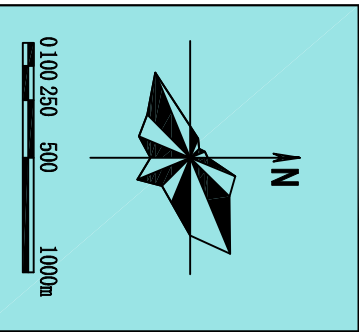

青龙大道（胡韦线-青年路）


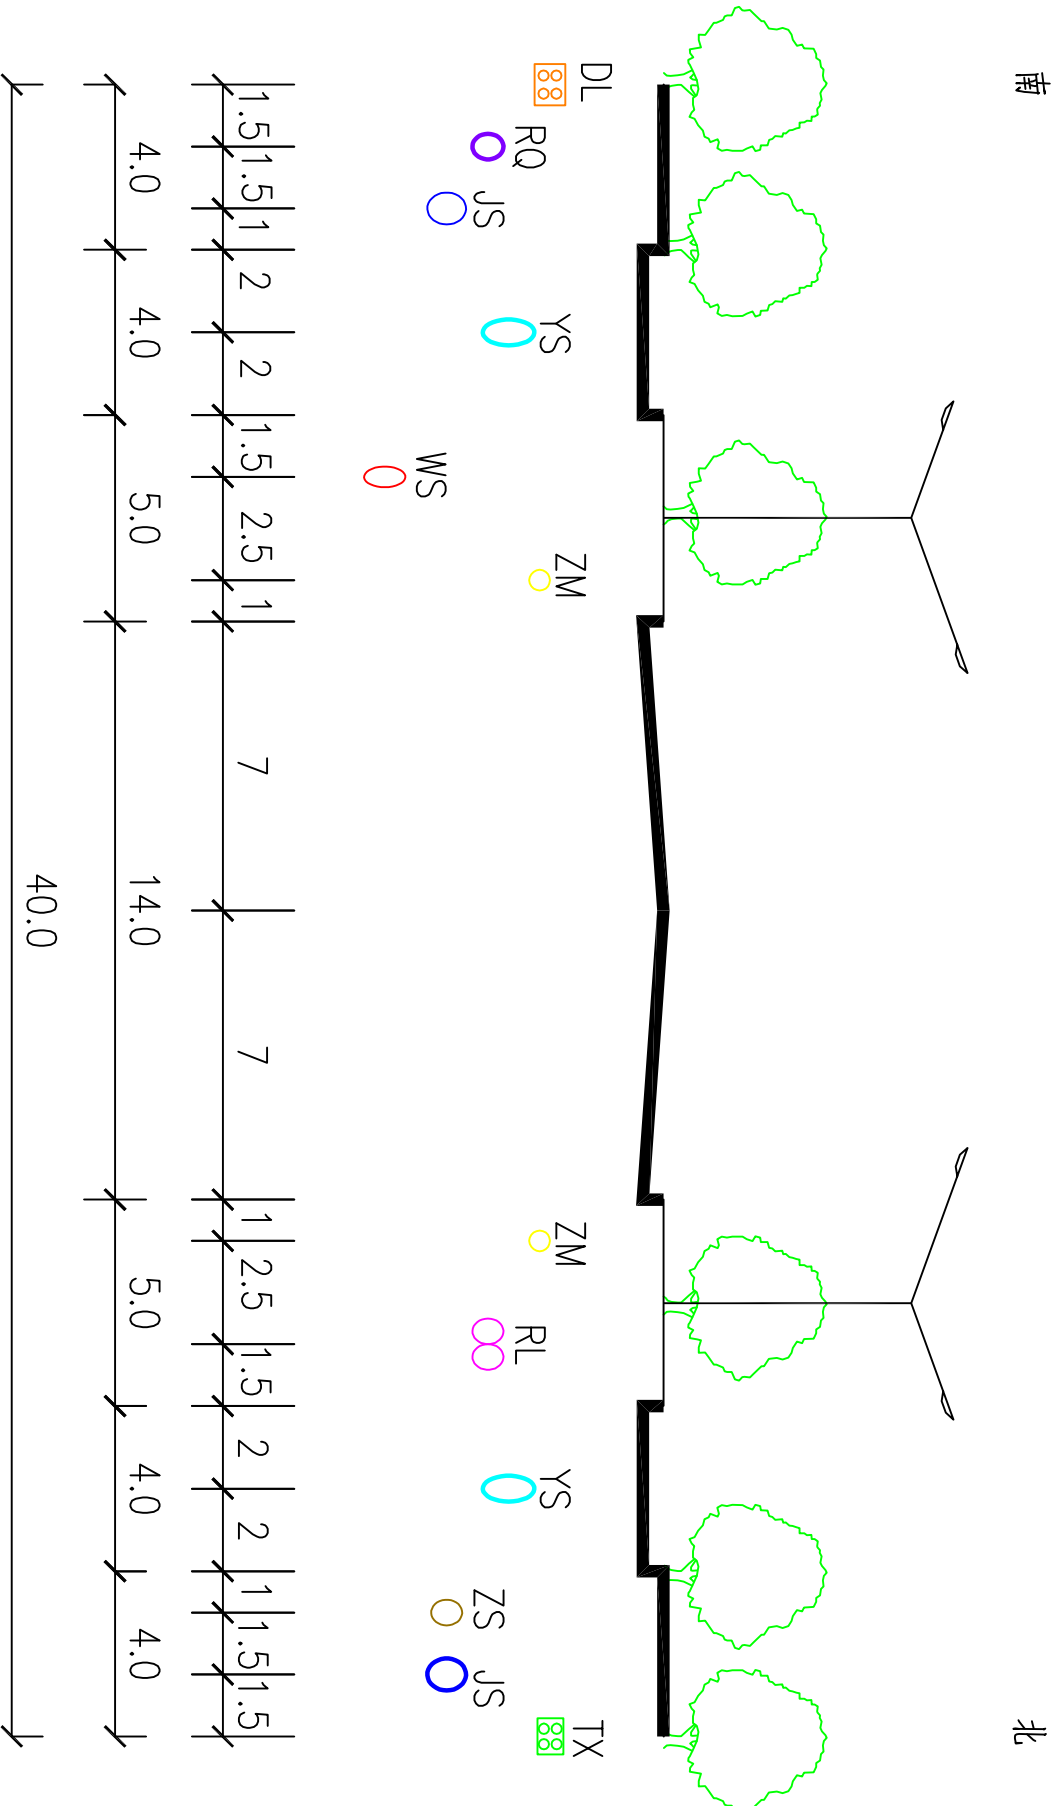


青龙大道（青年路-中央大道）


图例

JS	给水管道	WS	污水管道	DL	电力管线	ZM	照明管线	RL	热力管道	○	现状管道
YS	雨水管道	ZS	中水管道	TX	通信管线	RQ	燃气管道			○	规划管道

新乡市中心城区地下管线综合专项规划
2016 — 2030
——管线位置图

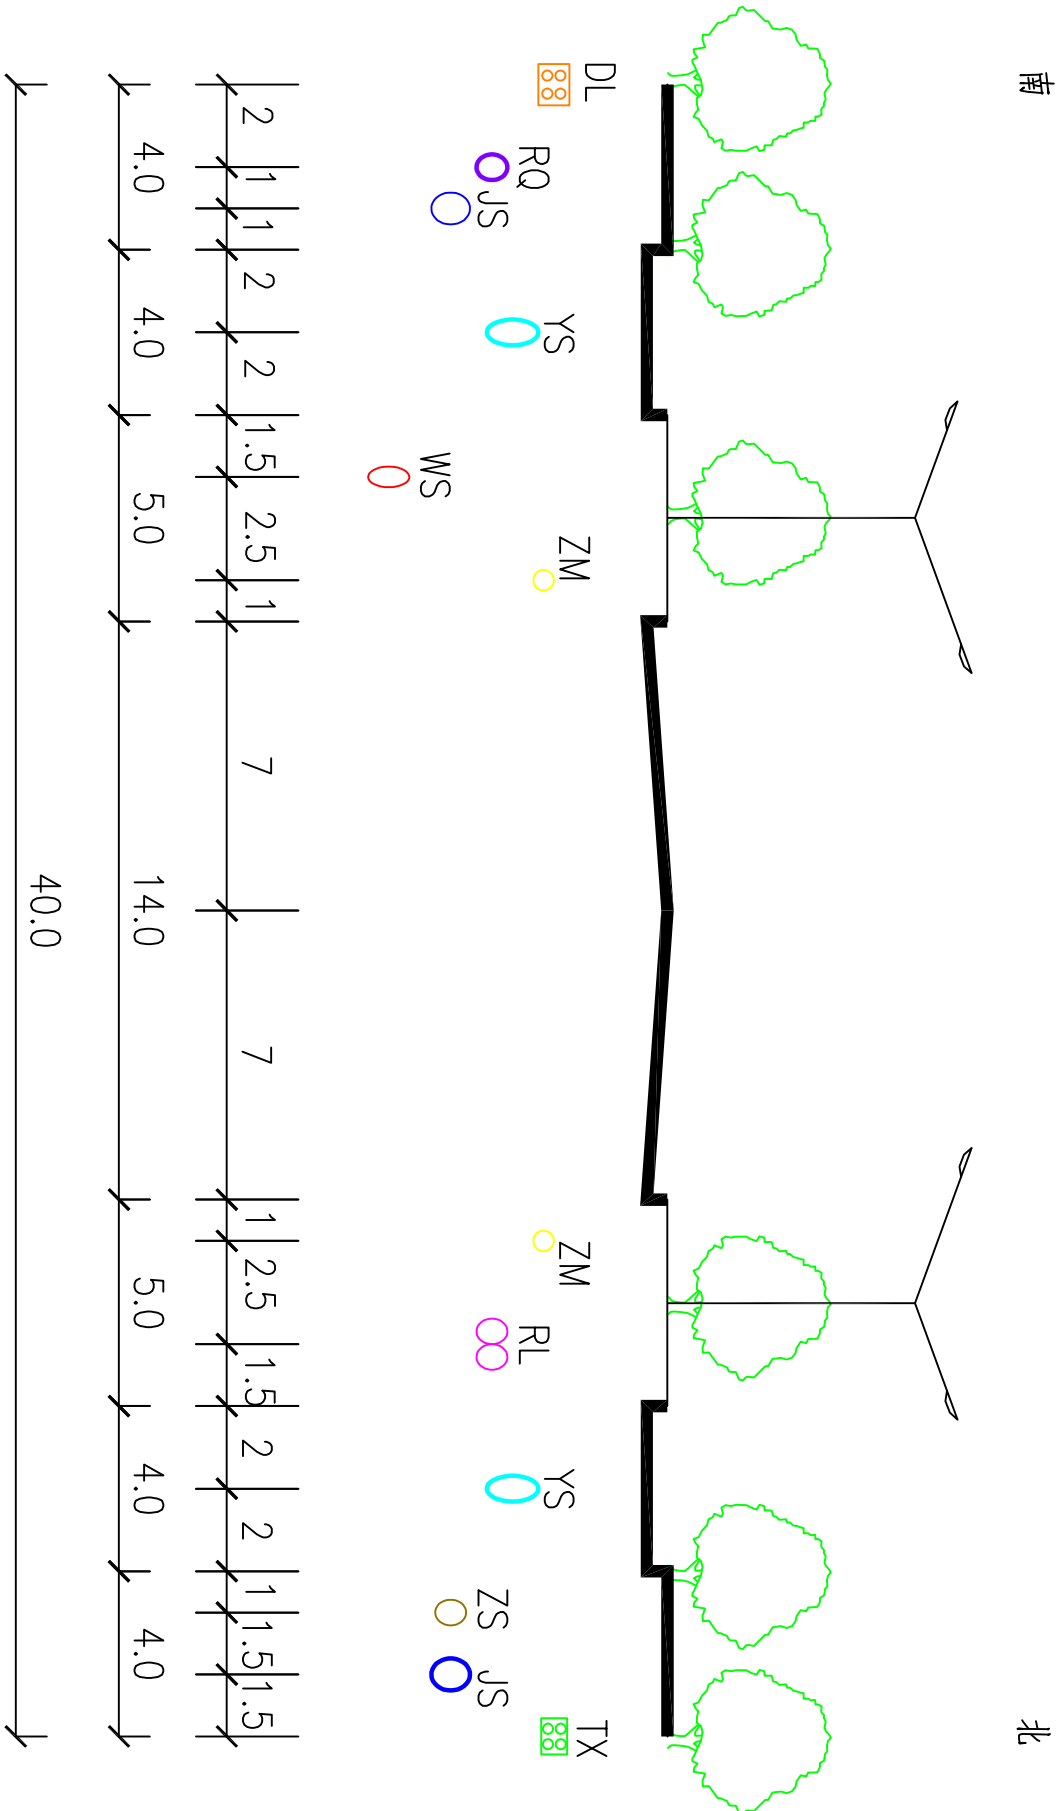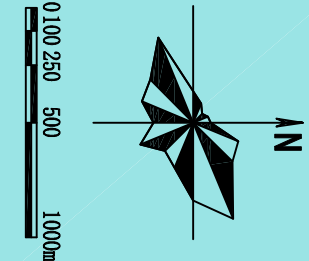

青龙大道（中央大道-黄河大道）

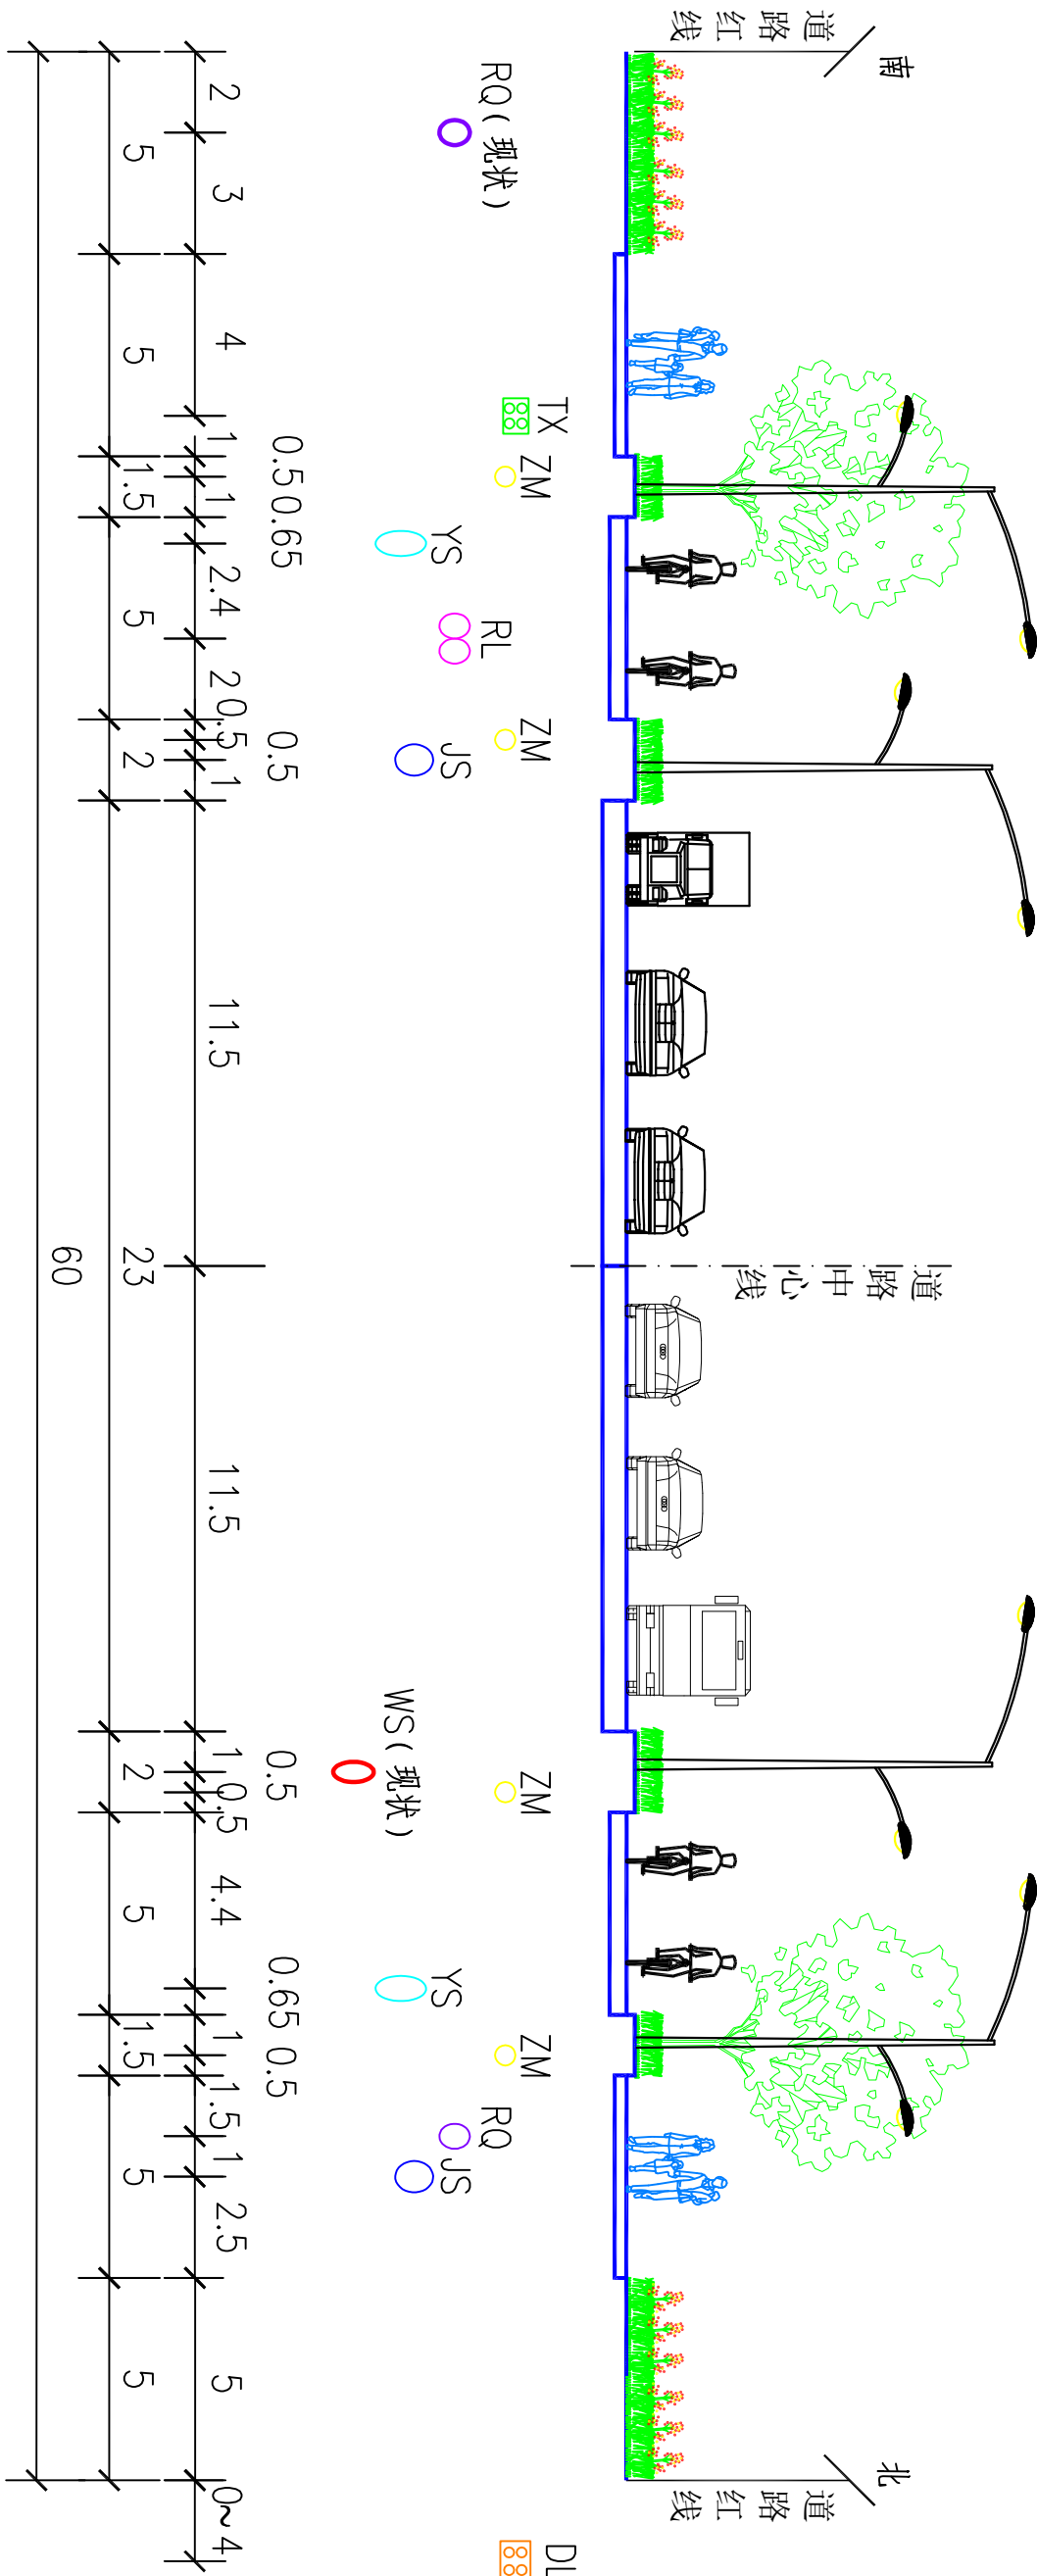

青龙大道（黄河大道-和平路）

图例

JS 给水管道
YS 雨水管道

WS 污水管道
ZS 中水管道

DL 电力管线
TX 通信管线

ZM 照明管线
RQ 燃气管道

RL 热力管道

○ 现状管道
○ 规划管道



河南省城乡规划设计研究院有限公司
HENAN INSTITUTE OF URBAN PLANNING & DESIGN, CO., LTD
城乡规划编制资质证书等级：[乙] 证规编（141165）
市政工程设计专业甲级：证书编号A141002826

图号
19-17


新乡县中心城区地下管线综合专项规划

2016—2030

——管线位置图

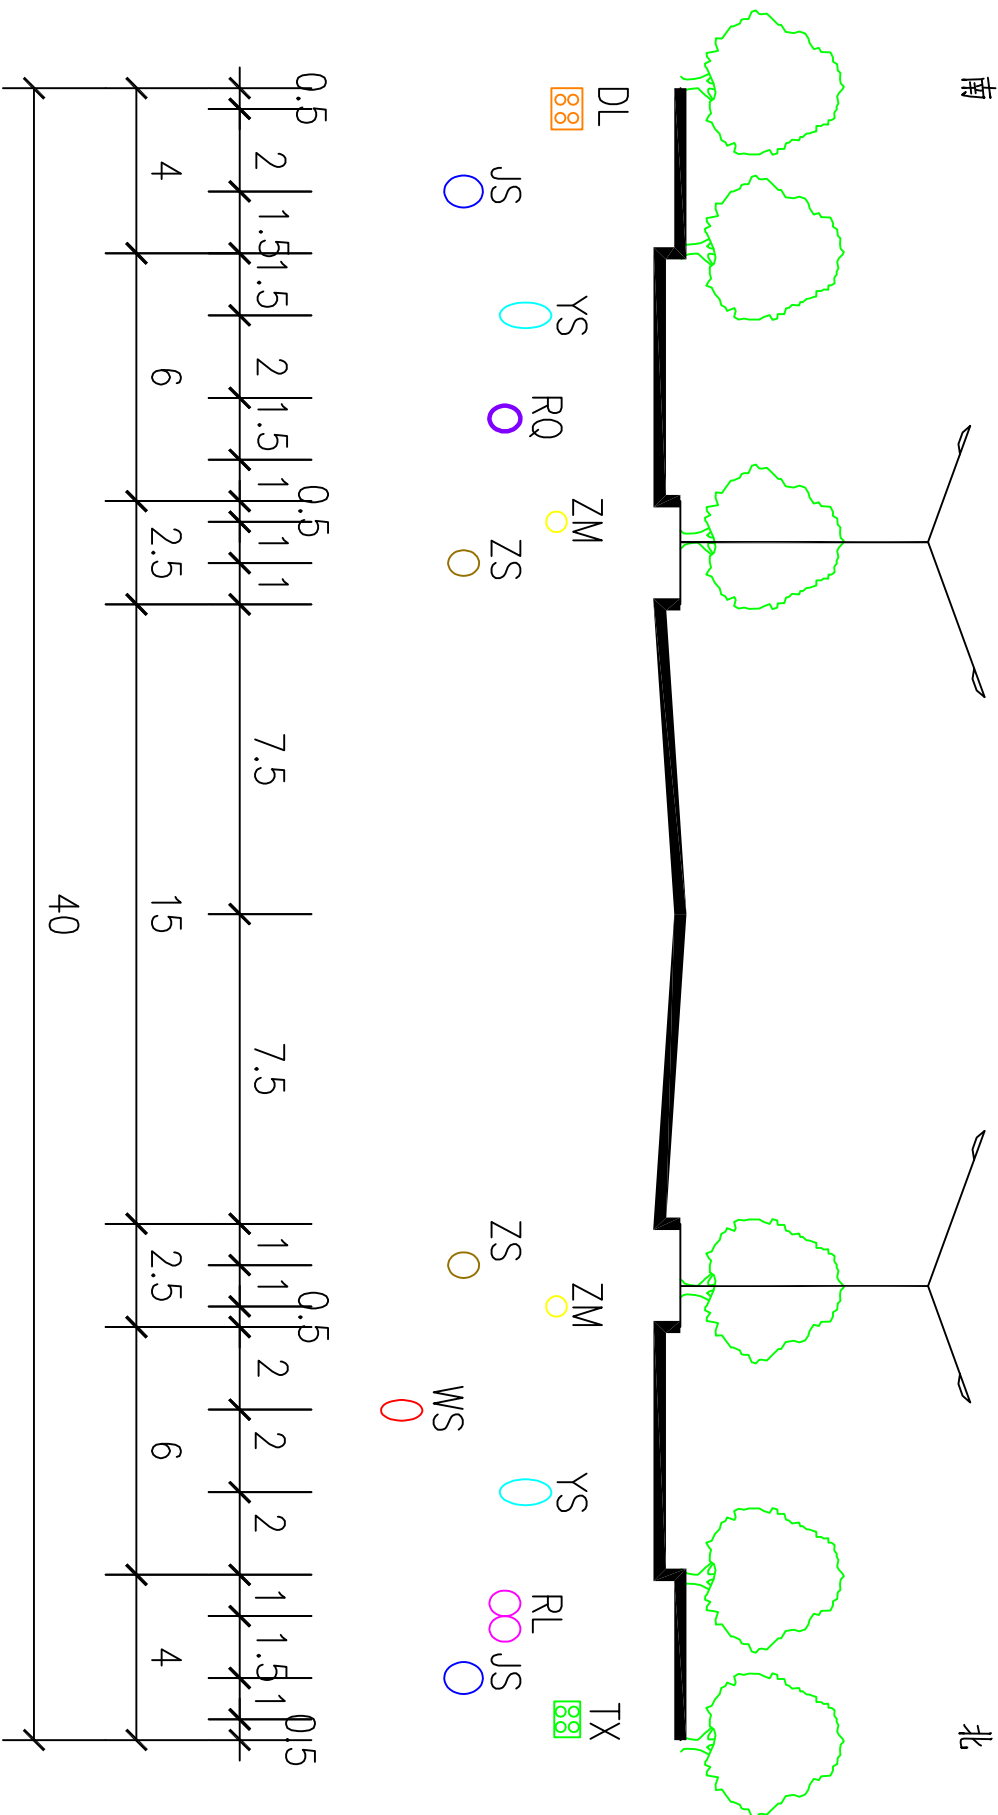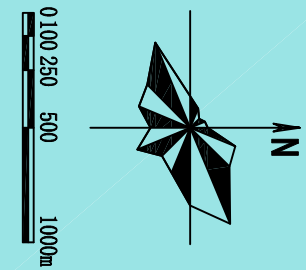

阳光路（胡韦线-中央大道）

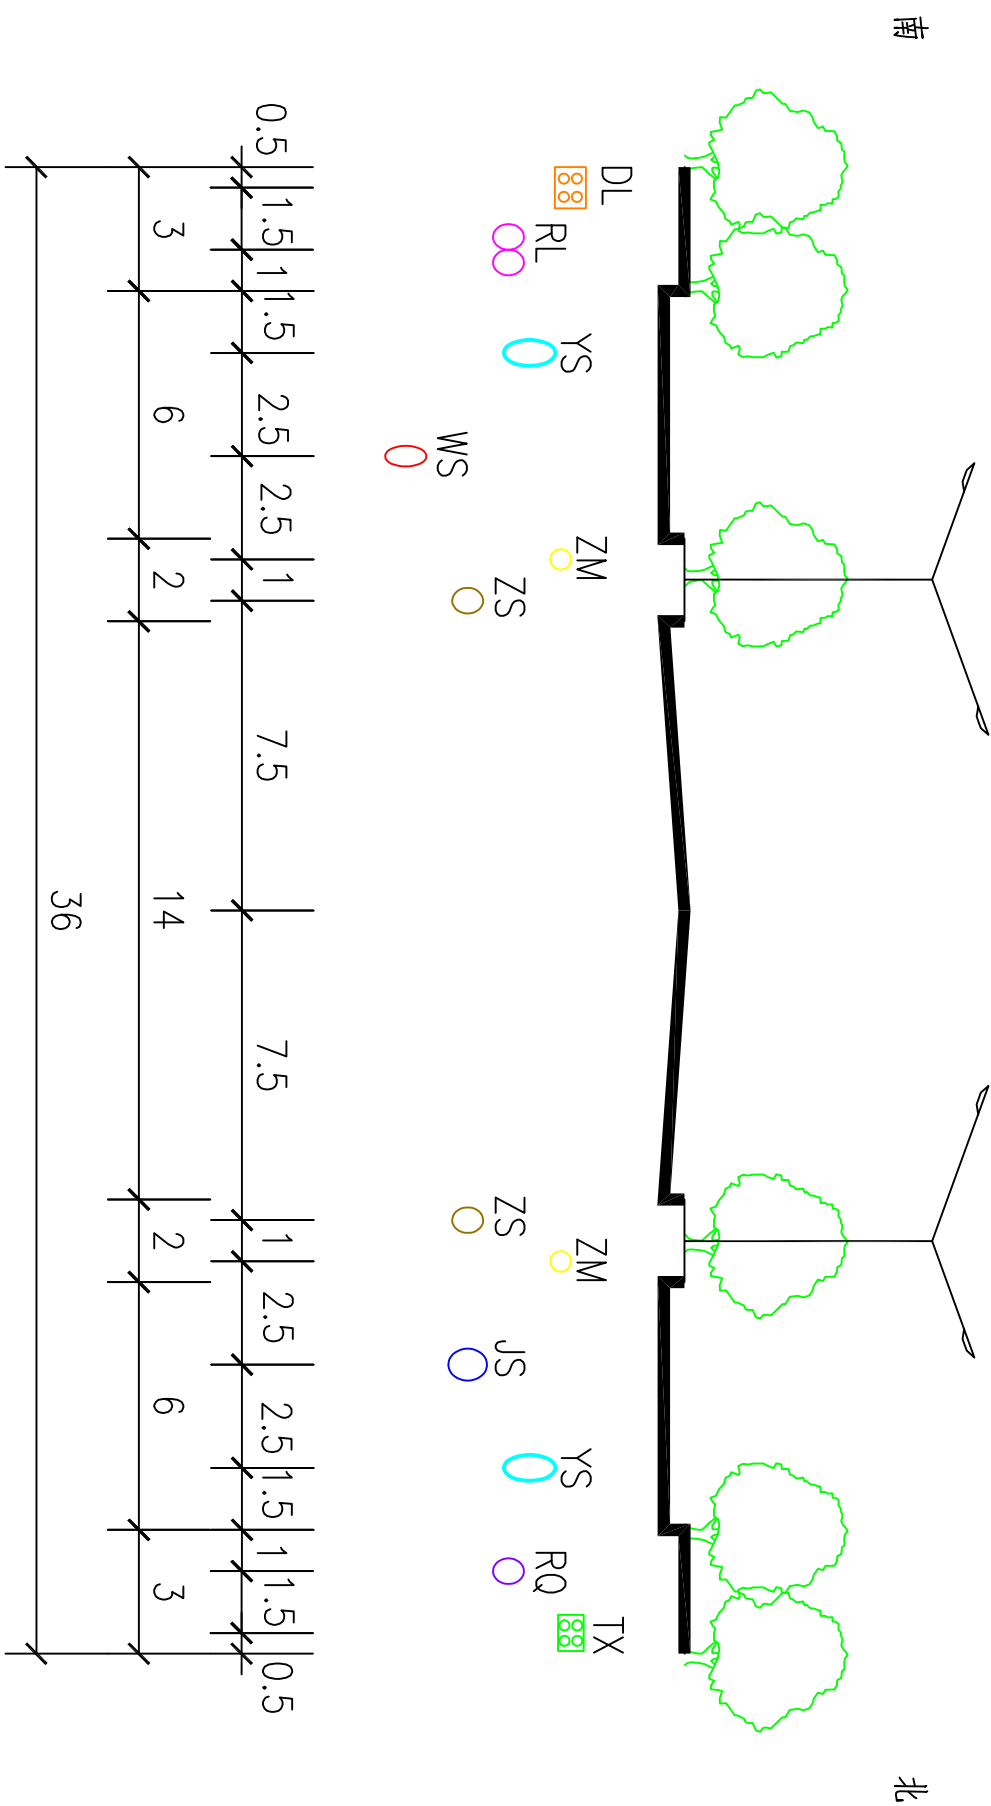

民兴路（青年路-永和街）

图例



JS	给水管道	WS	污水管道	DL	电力管线	ZM	照明管线	RL	热力管道
YS	雨水管道	ZS	中水管道	TX	通信管线	RQ	燃气管道		

	现状管道
○	规划管道


新乡县中心城区地下管线综合专项规划

2016—2030

——管线位置图

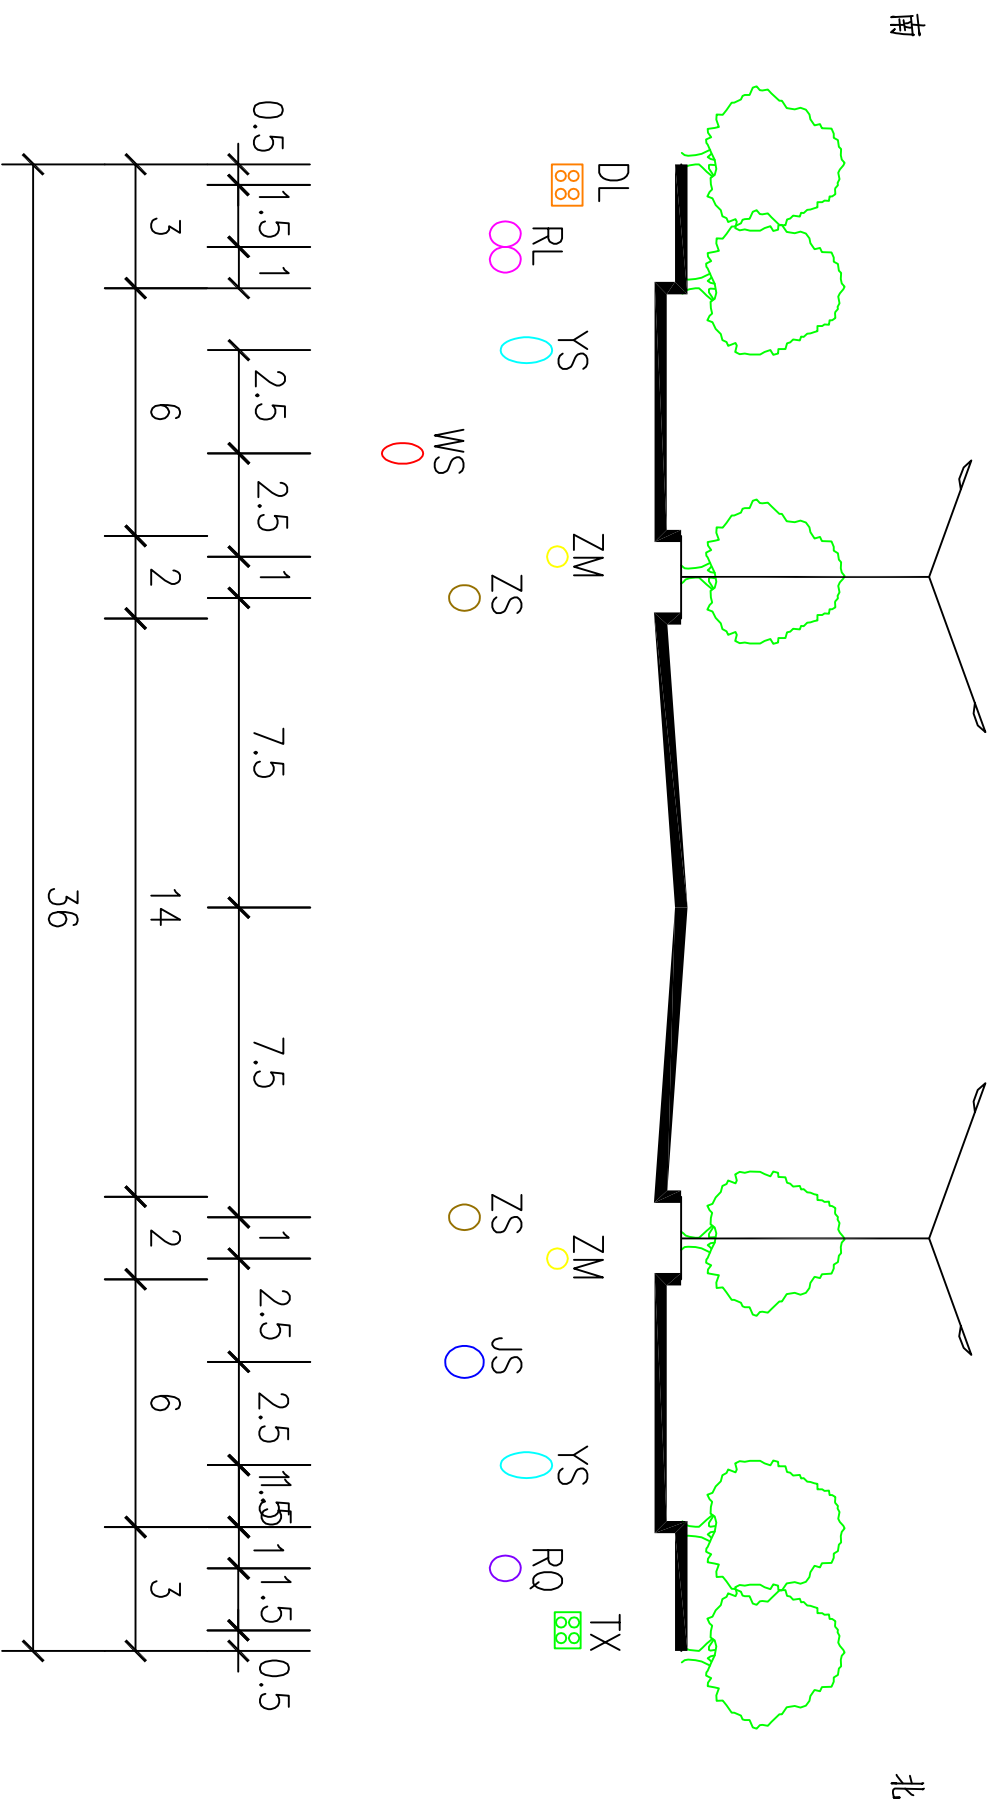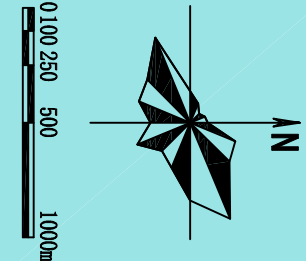

民兴路（鸿泰大道-青年路）

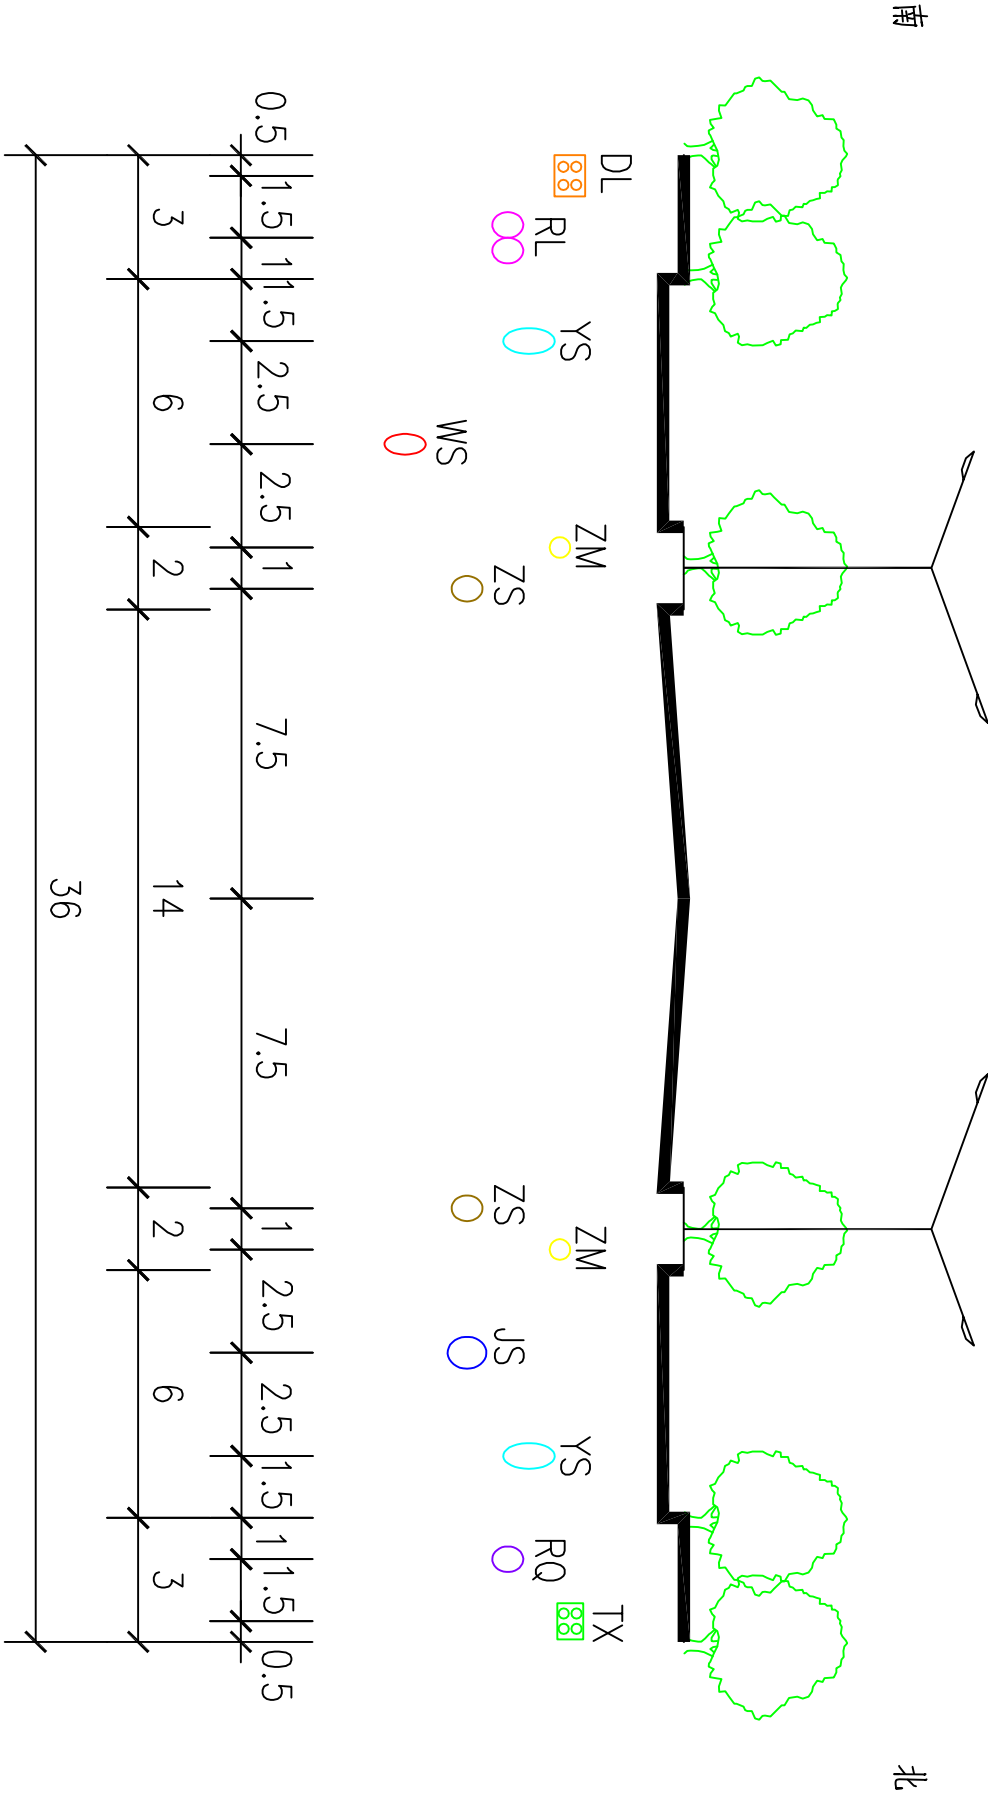


民兴路（滨河大道-东明路）


图例

JS	给水管道	WS	污水管道	DL	电力管线	ZM	照明管线	RL	热力管道	○	现状管道
YS	雨水管道	ZS	中水管道	TX	通信管线	RQ	燃气管道			○	规划管道

新乡县中心城区地下管线综合专项规划

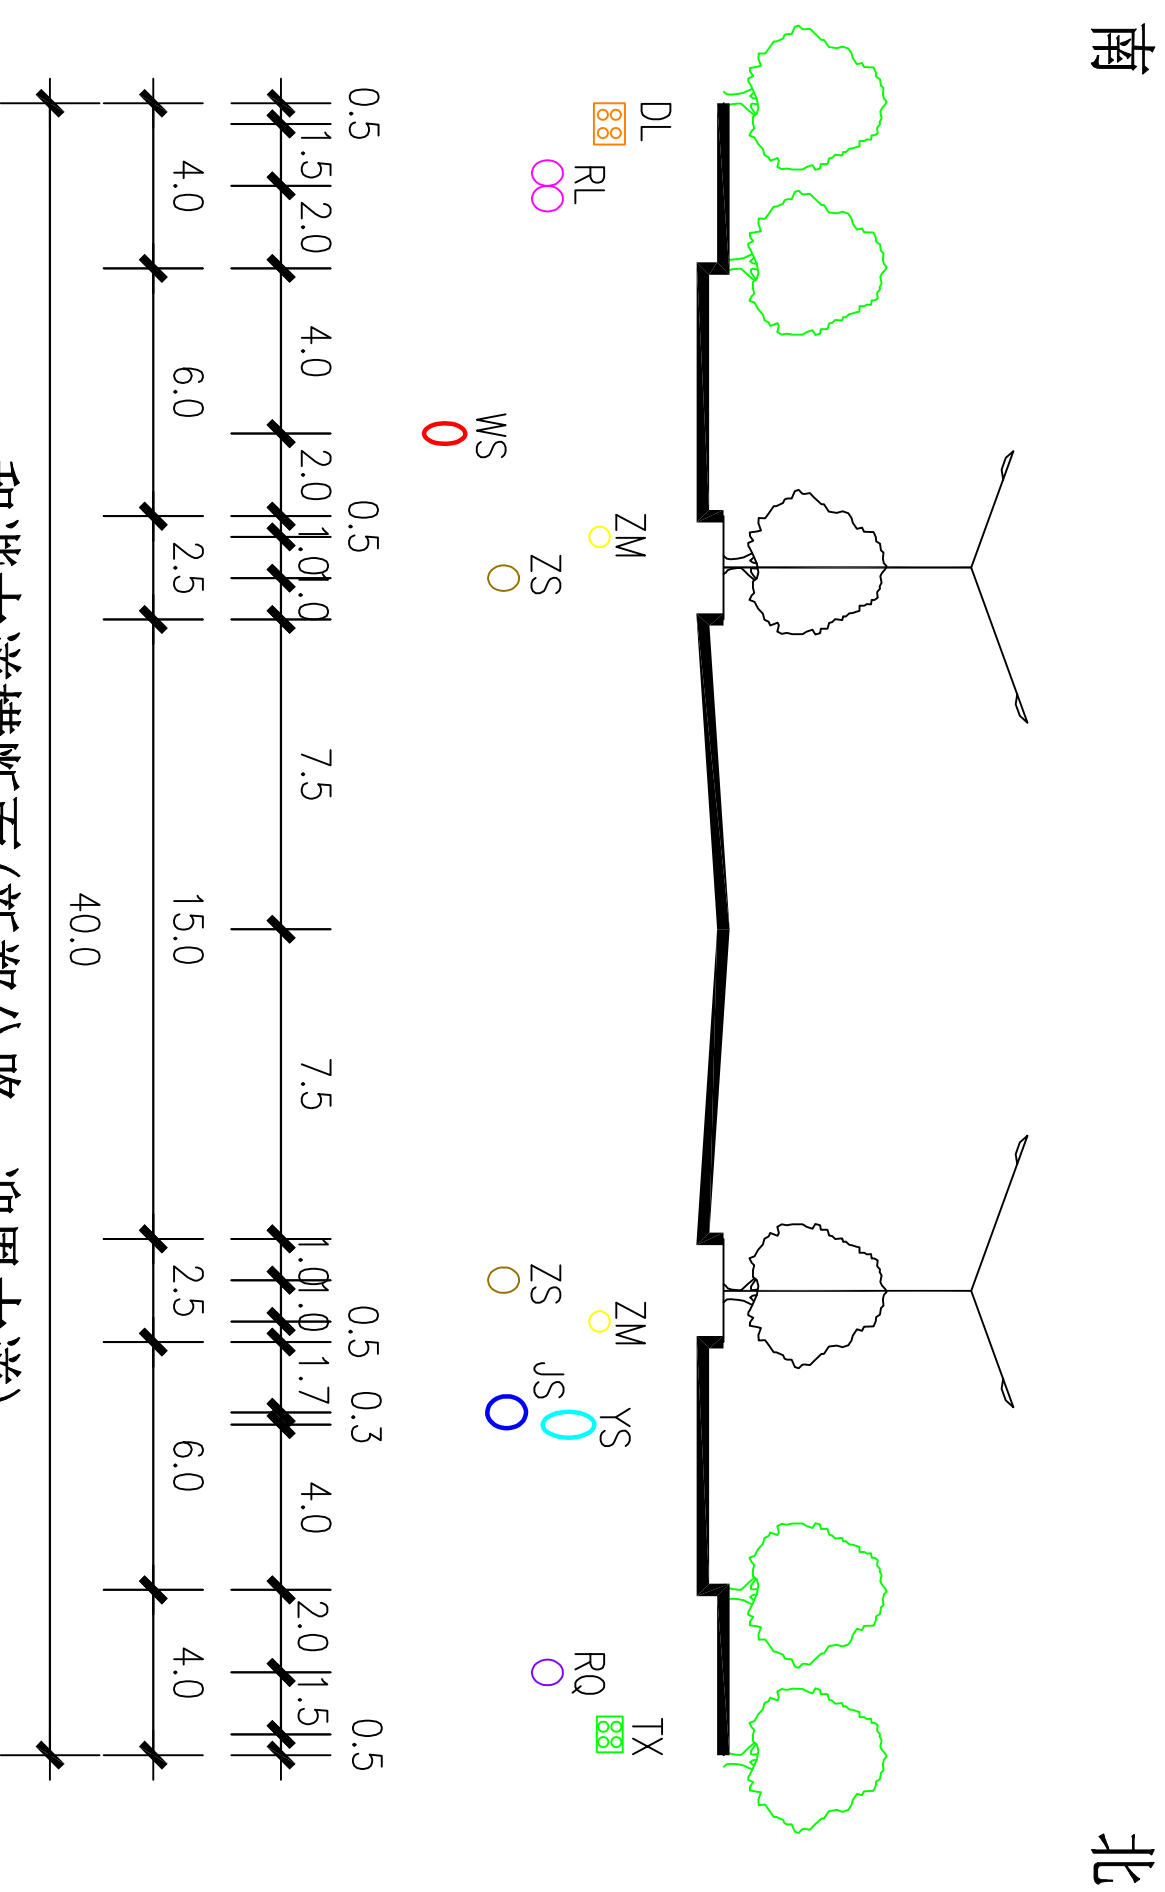

和谐大道横断面(新郑公路~迎恩大道)

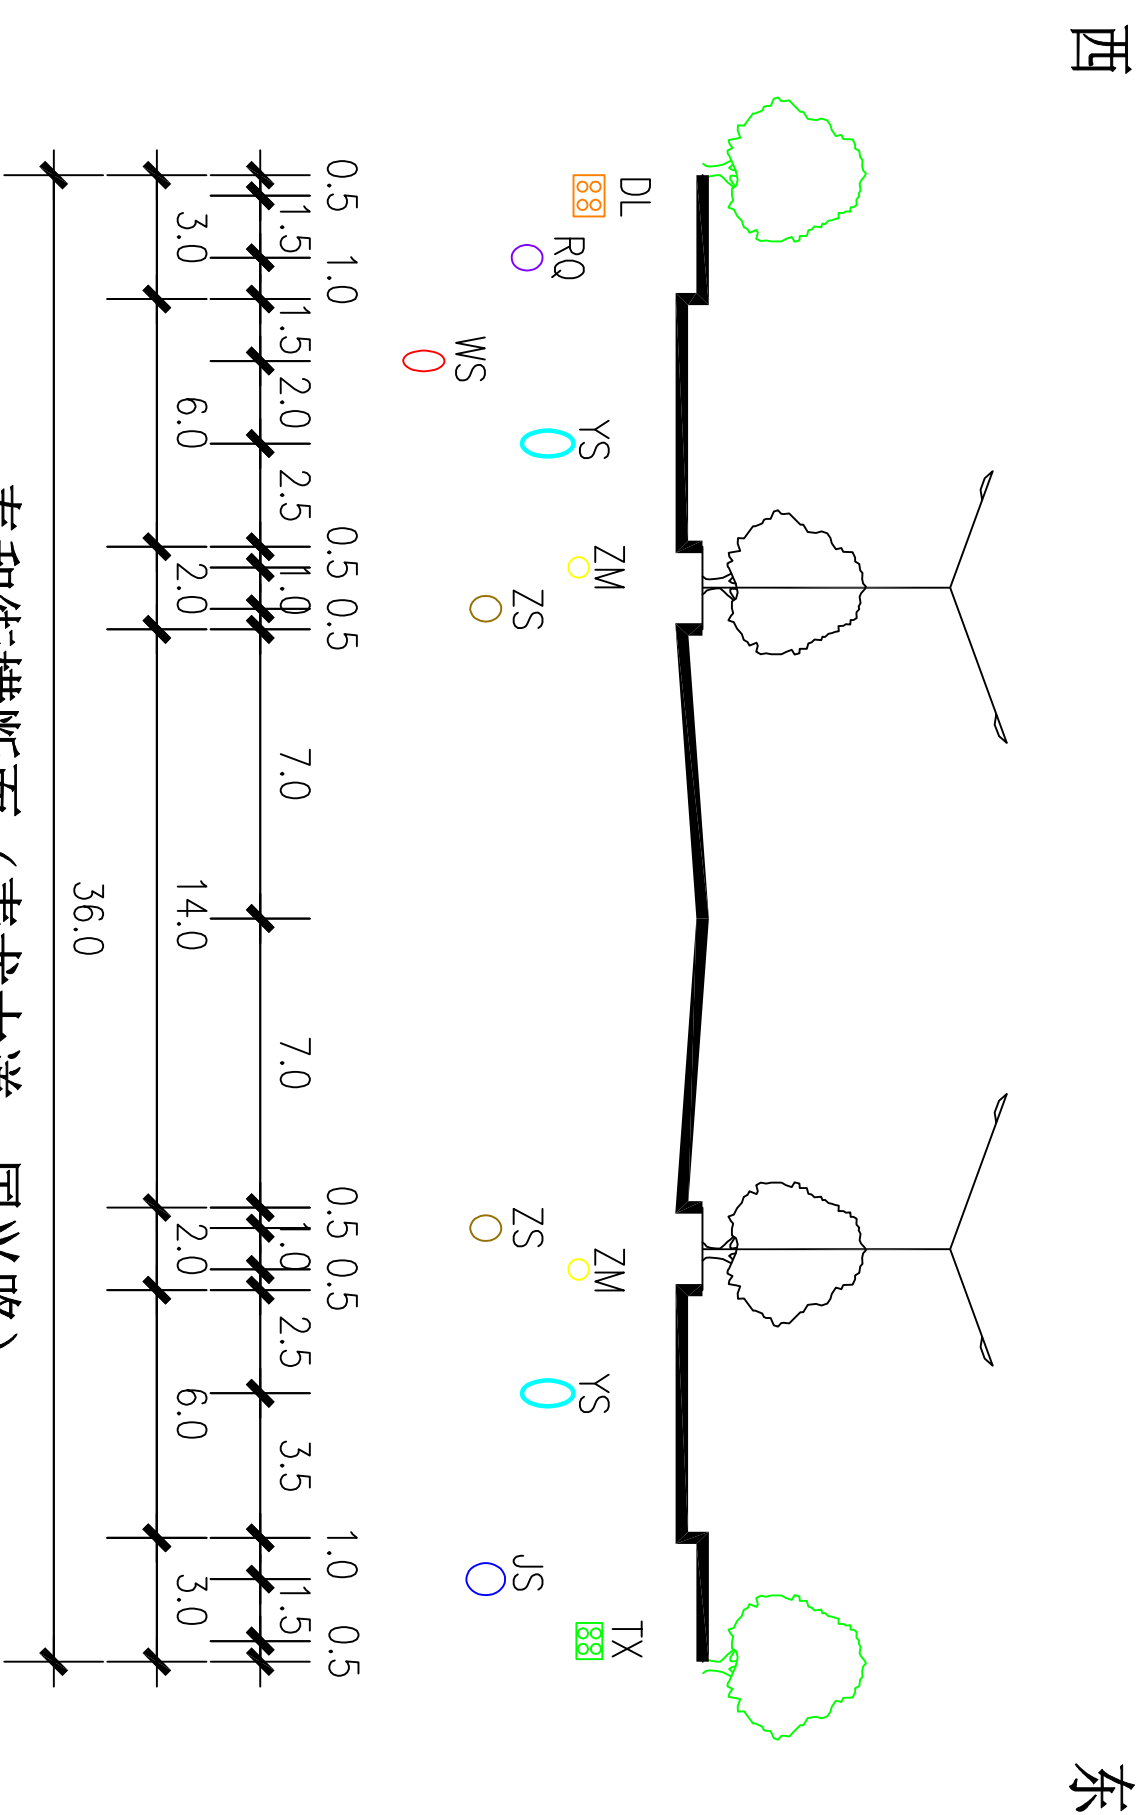




泰和街横断面 (青龙大道~国兴路)

图例	图号
JS 给水管道	 河南省城乡规划设计研究院有限公司 HENAN INSTITUTE OF URBAN PLANNING & DESIGN, CO., LTD 城乡规划编制资质证书甲级：[建]城规编(141165) 市政工程设计行业甲级：证书编号A141002826
VS 雨水管道	
WS 污水管道	
ZS 中水管道	
DL 电力管线	
TX 通信管线	
ZM 照明管线	
RQ 燃气管道	
RL 热力管道	
○ 现状管道	
○ 规划管道	19-20

新乡县中心城区地下管线综合专项规划

2016—2030


——管线位置图

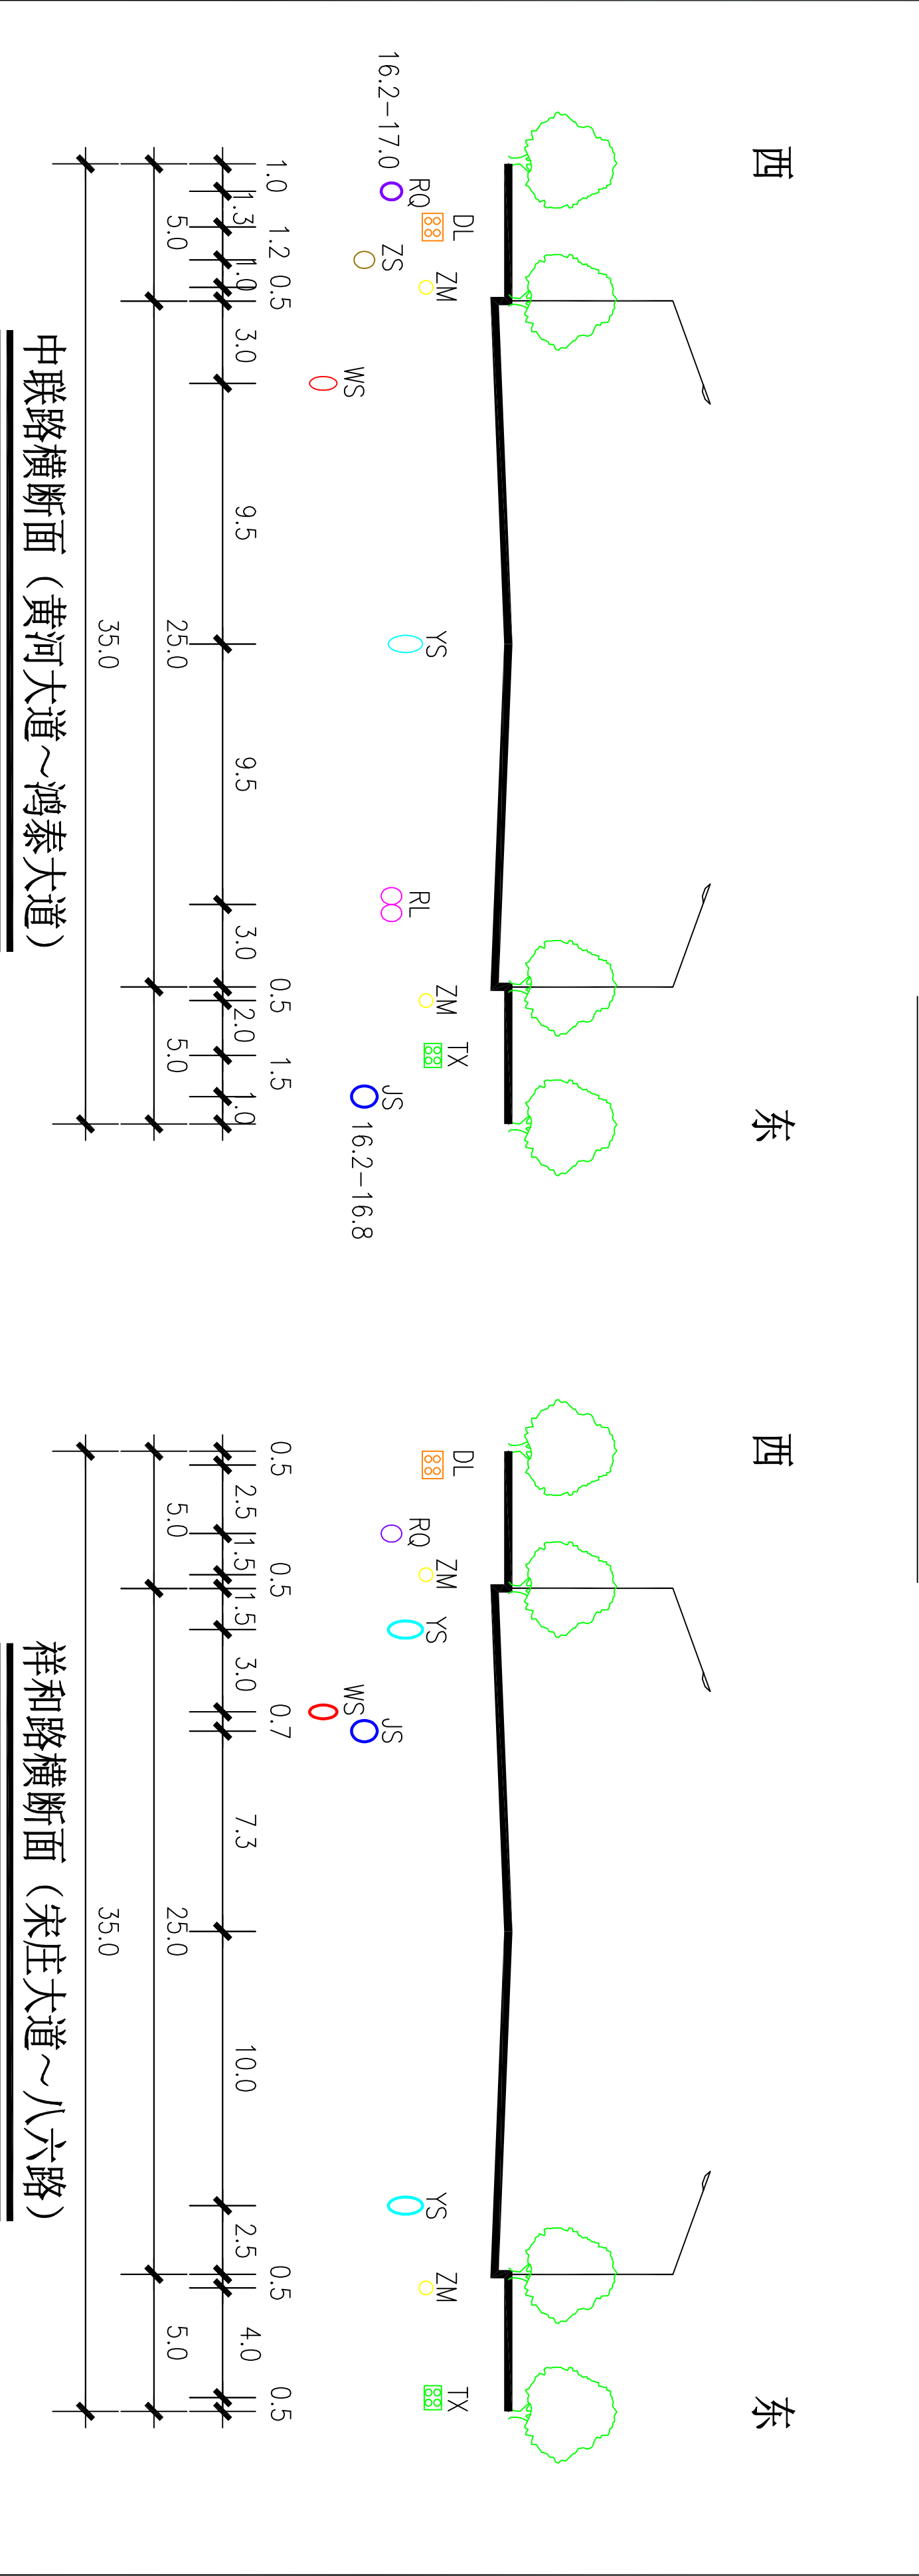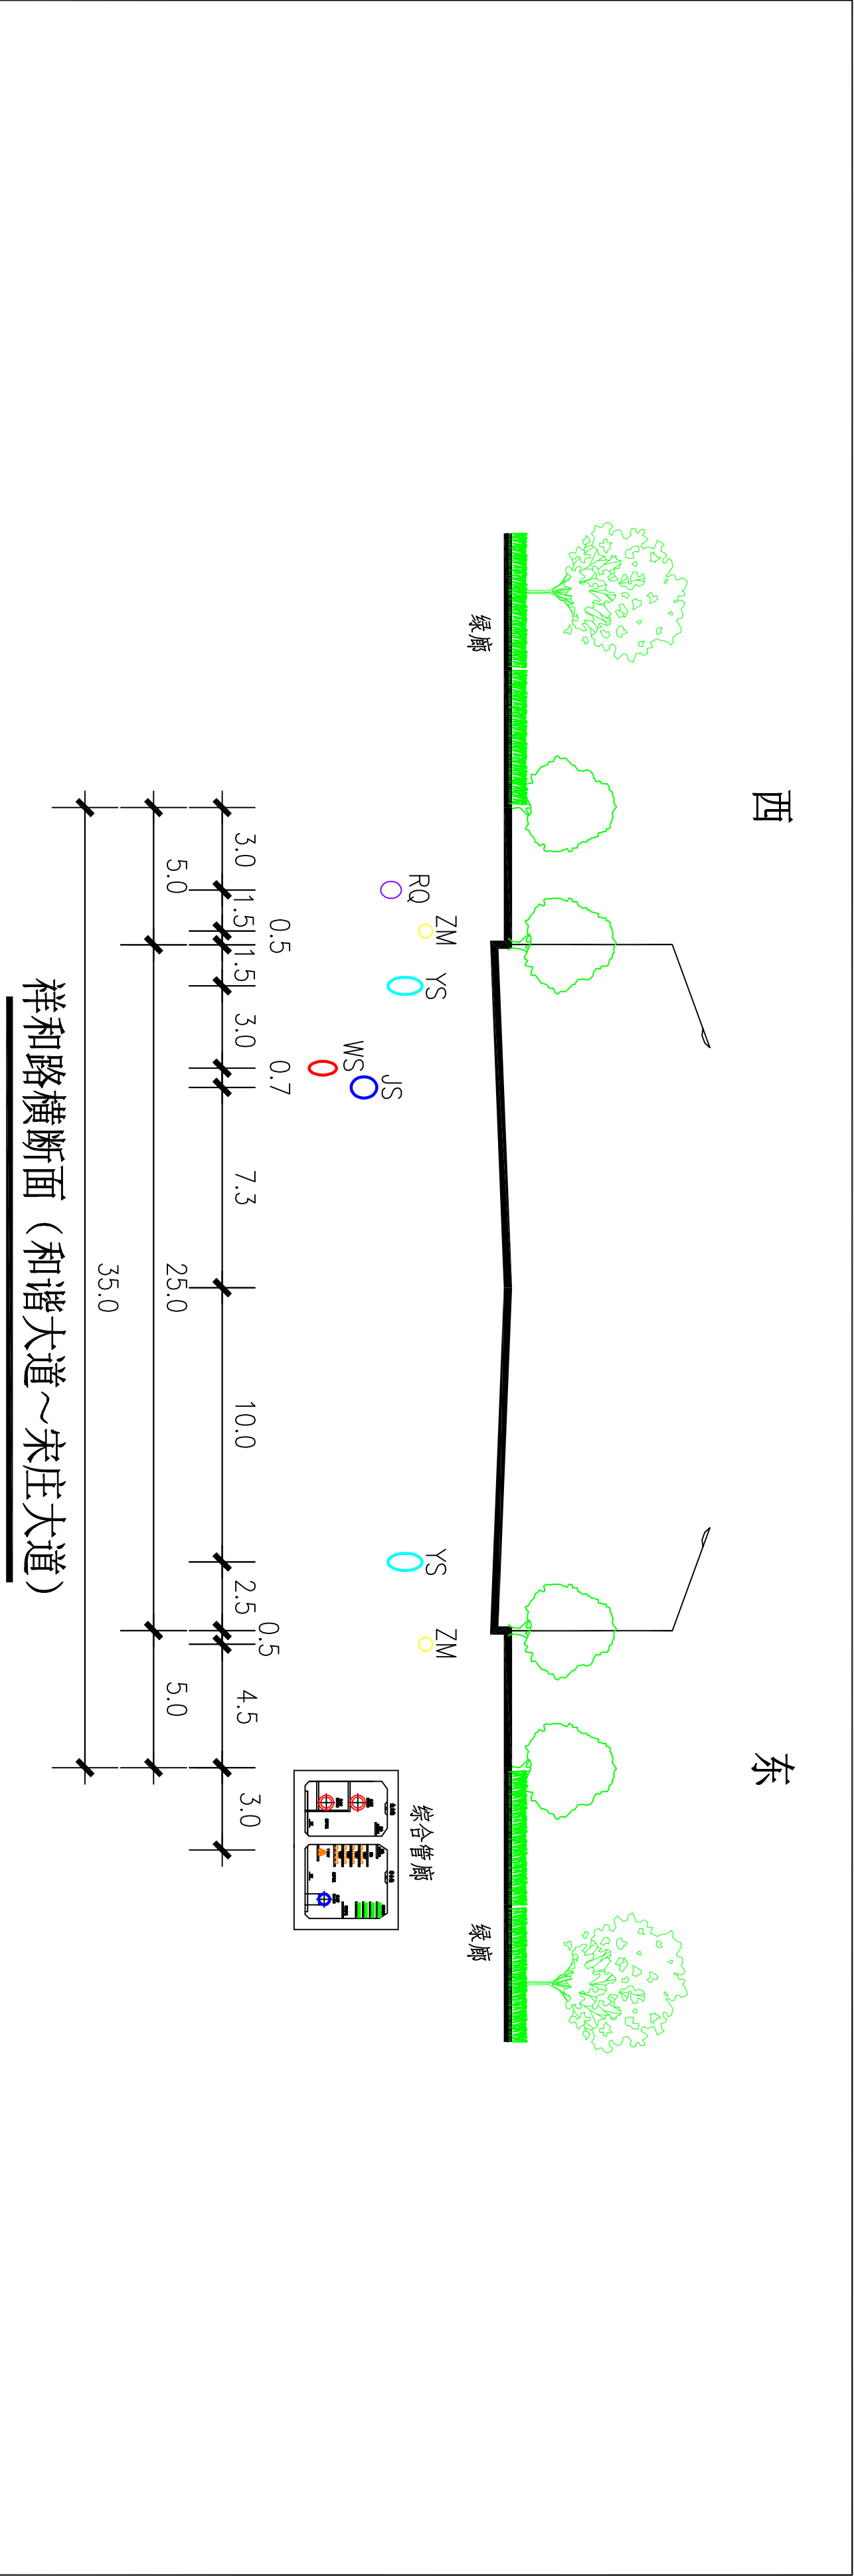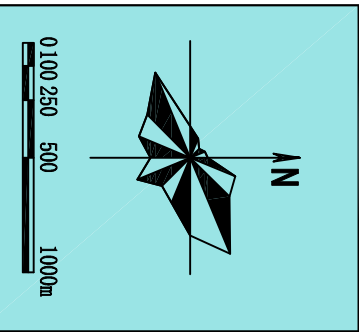

图例	JS	给水管道	WS	污水管道	DL	电力管线	ZM	照明管线	RL	热力管道	○	现状管道	○	规划管道	图号
例	YS	雨水管道	ZS	中水管道	TX	通信管线	RQ	燃气管道							19-21

南


北

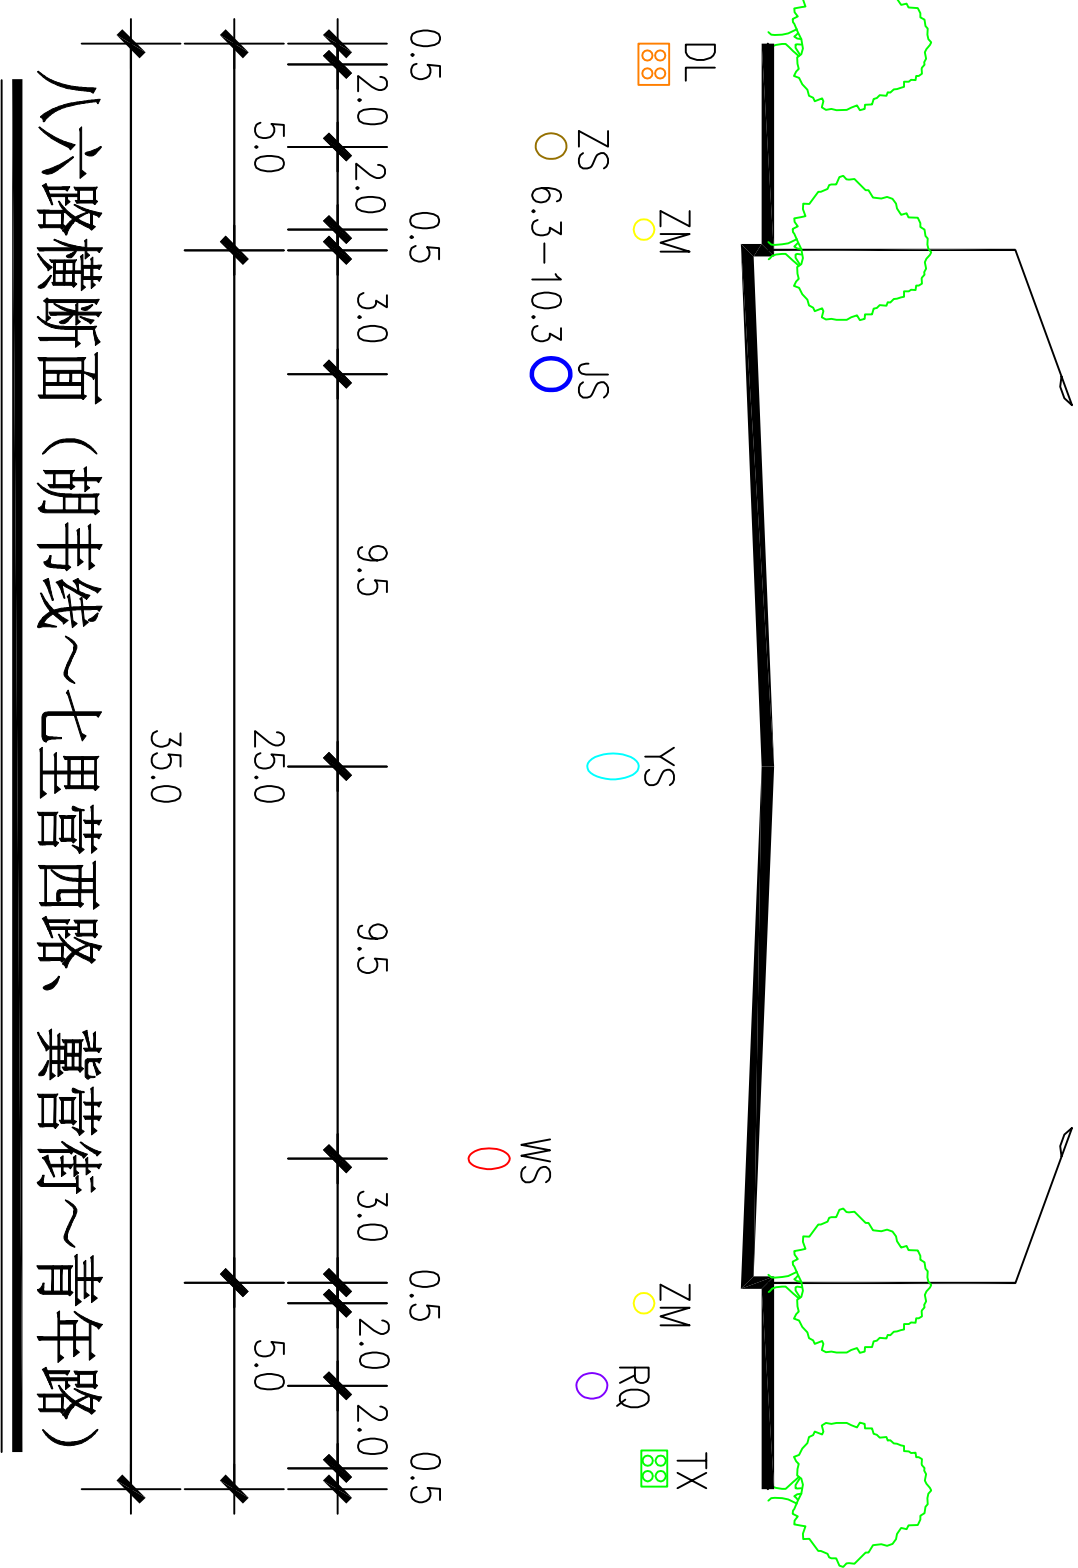

八六路横断面（胡韦线~七里营西路、冀营街~青年路）

南


北

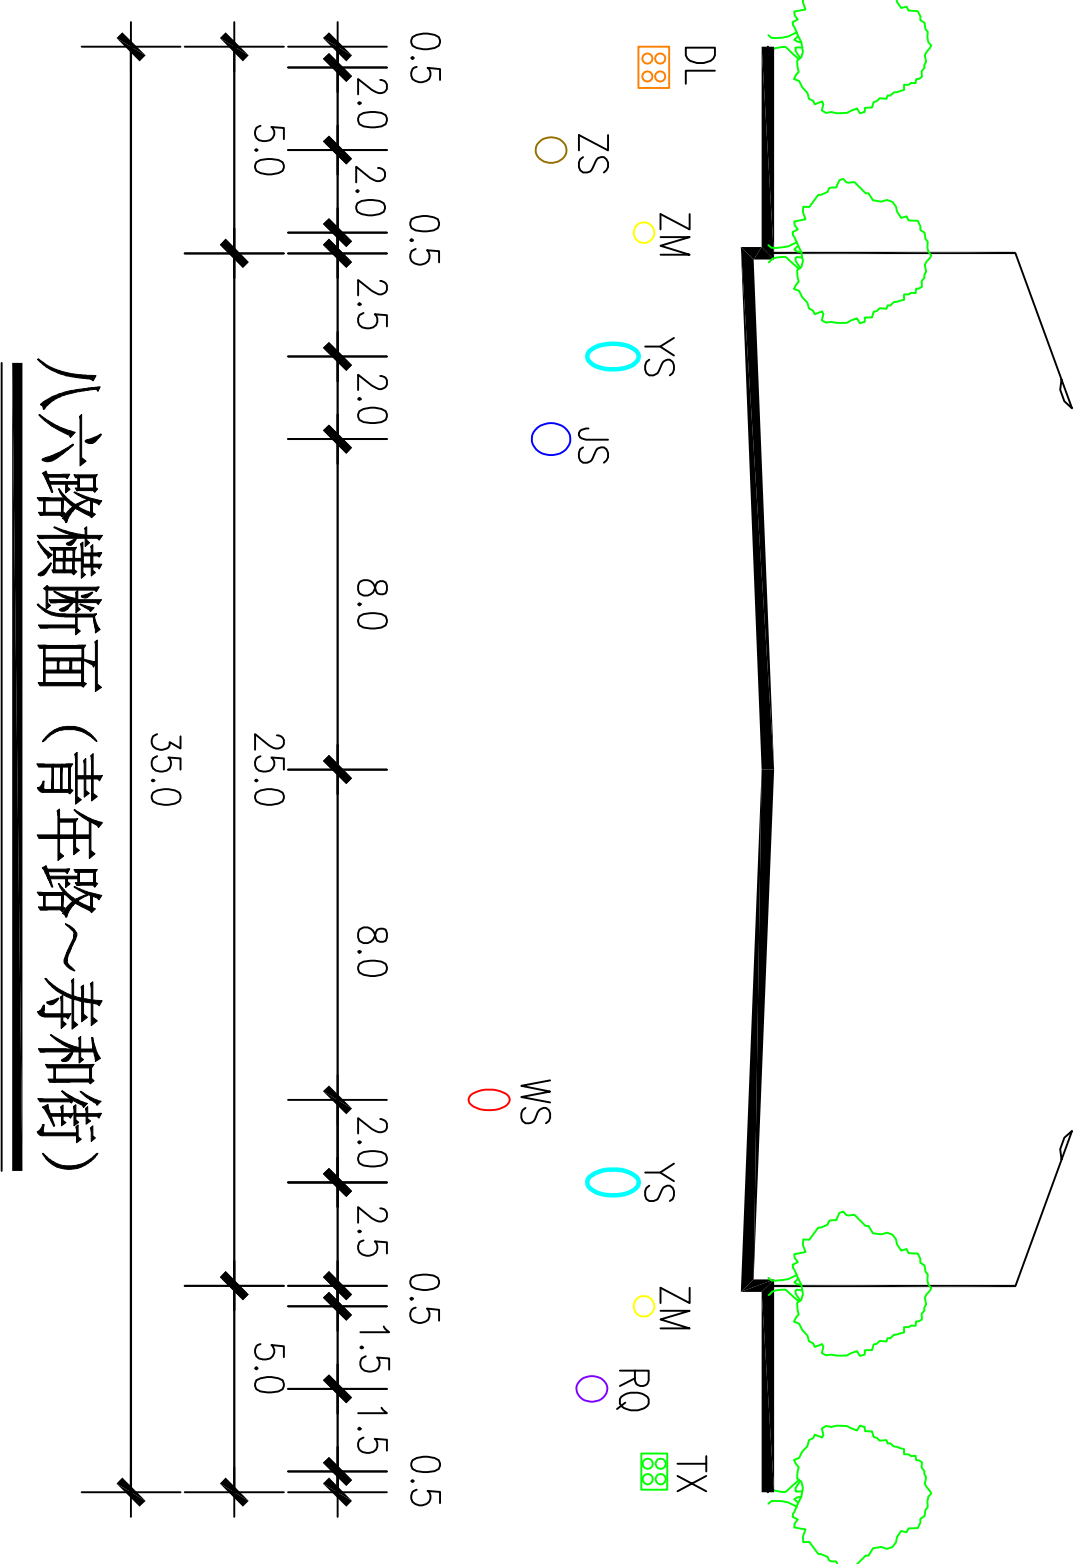

八六路横断面（青年路~寿和街）

南


北

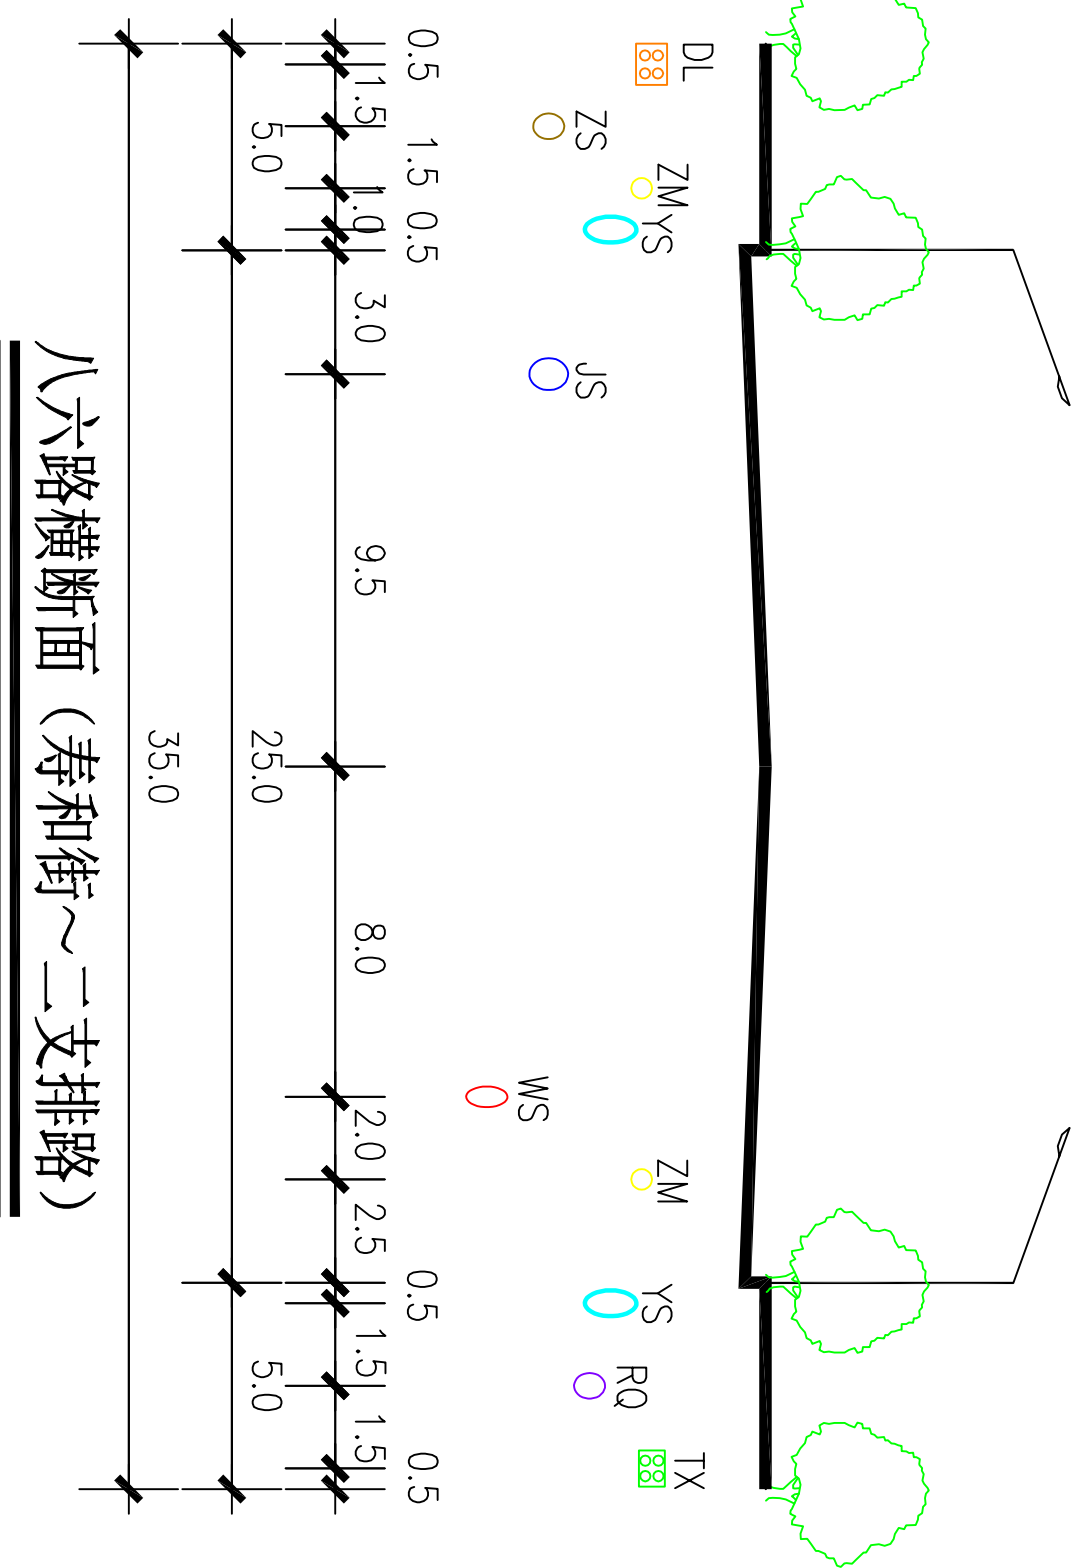

八六路横断面（寿和街~二支排路）

南

北

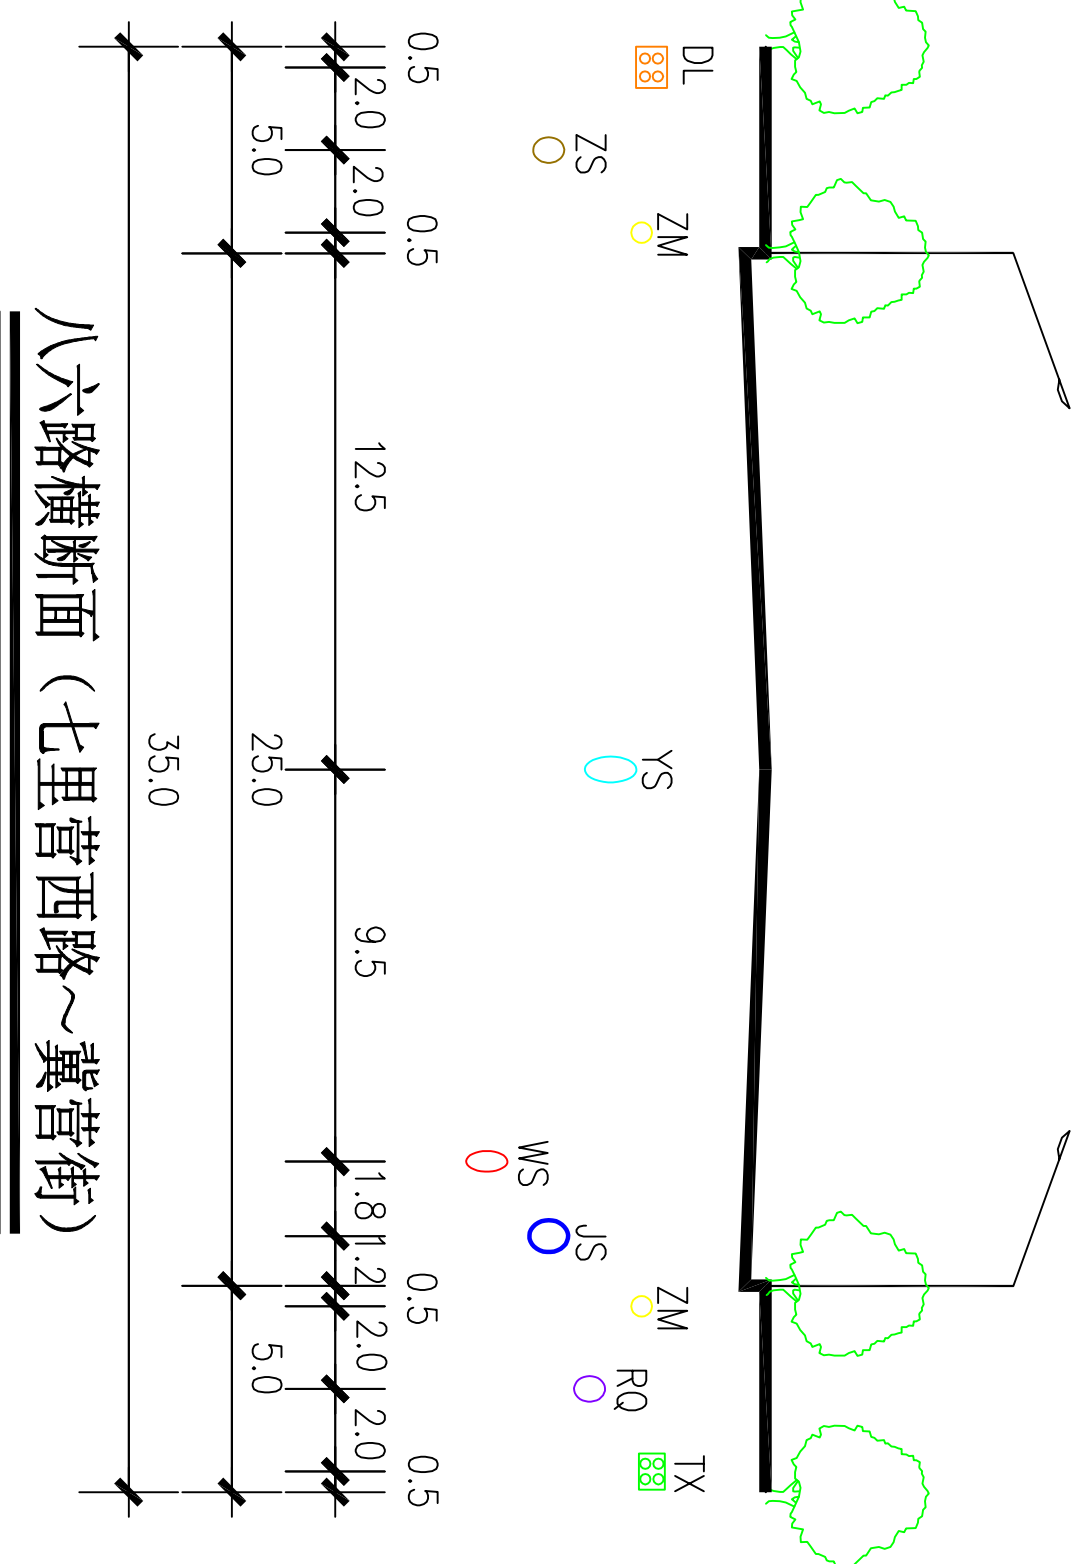


八六路横断面（七里营西路~冀营街）

新乡县中心城区地下管线综合专项规划

2016 — 2030

——管线位置图

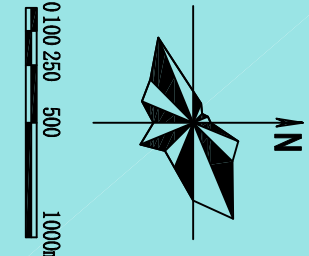

图例

JS 给水管道
YS 雨水管道

WS 污水管道
ZS 中水管道

DL 电力管线
TX 通信管线

ZM 照明管线
RQ 燃气管道

RL 热力管道





○ 现状管道
○ 规划管道

图号

19-22

河南省城乡规划设计研究院有限公司
HENAN INSTITUTE OF URBAN PLANNING & DESIGN, CO., LTD
城乡规划设计资质证书号：[豫]城规规（141165）
市政工程设计专业甲级：证书编号A141002826

新乡县中心城区地下管线综合专项规划

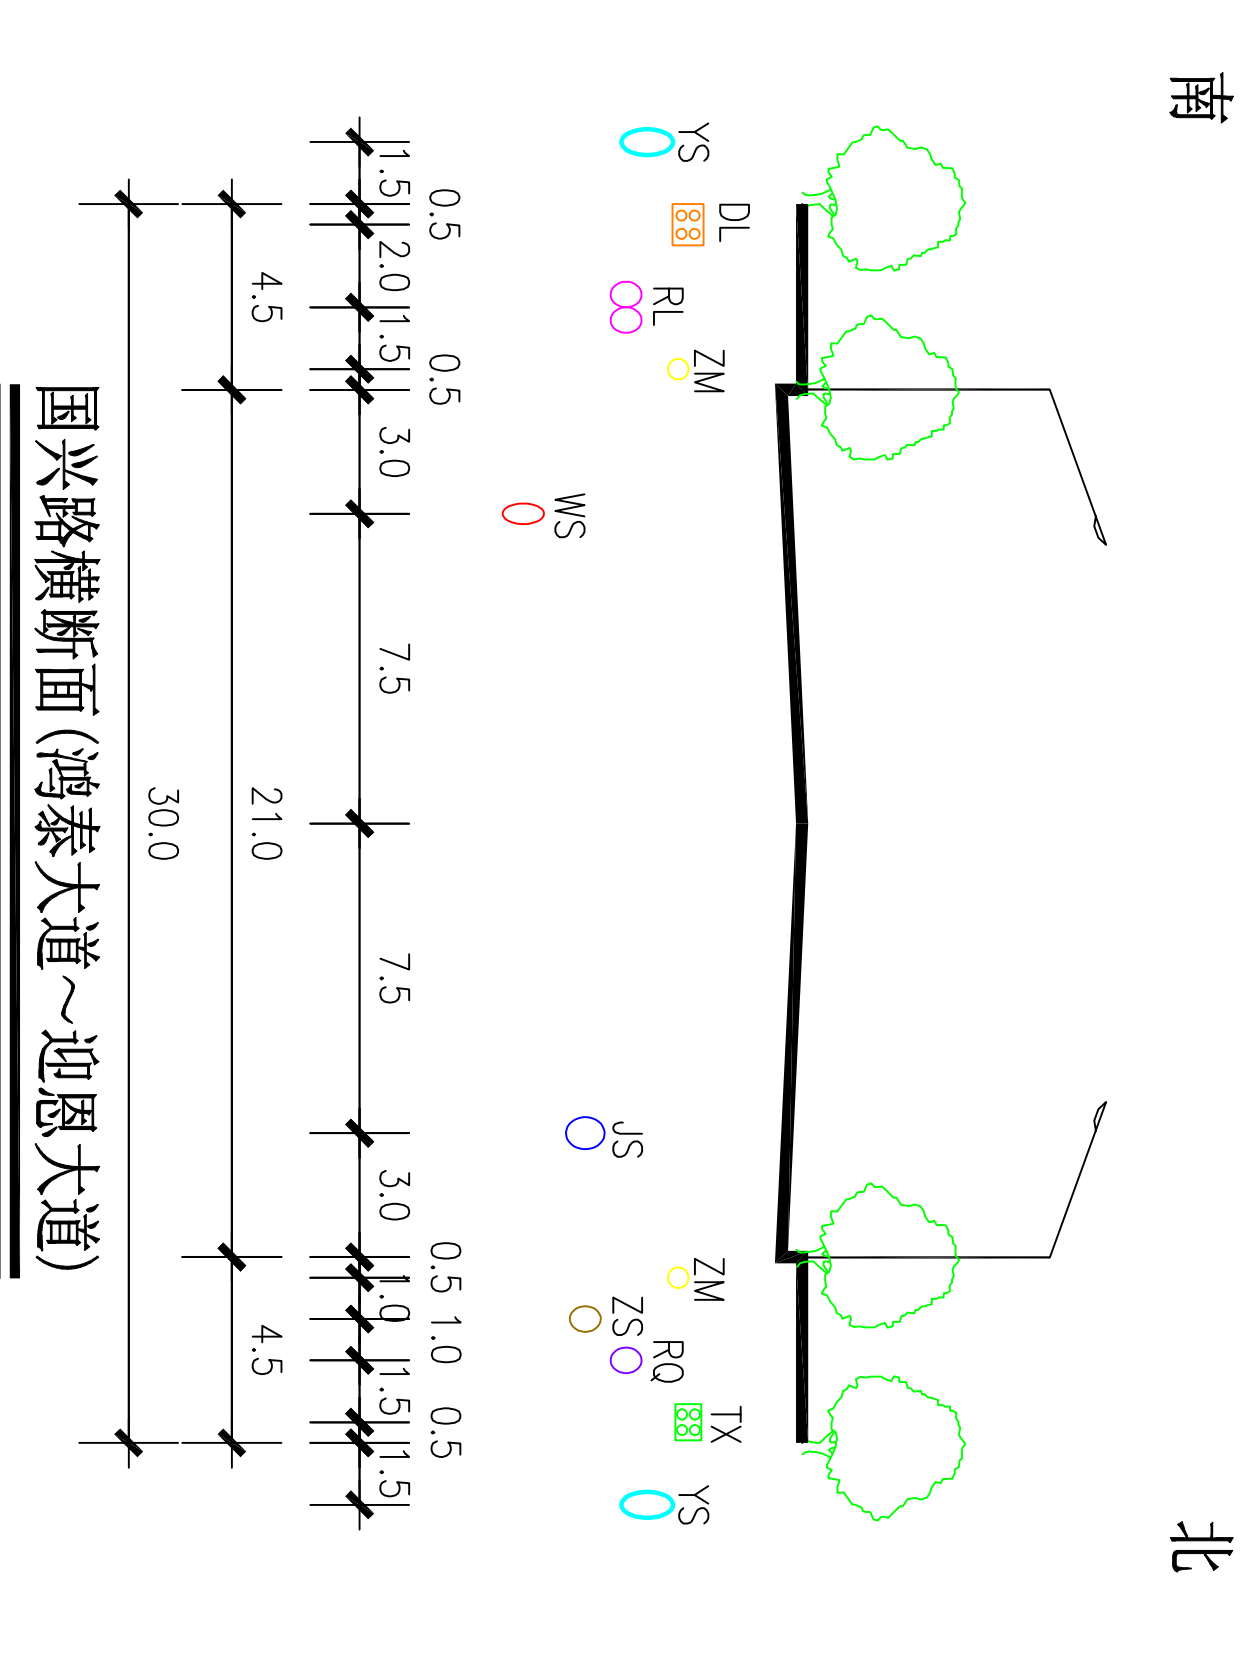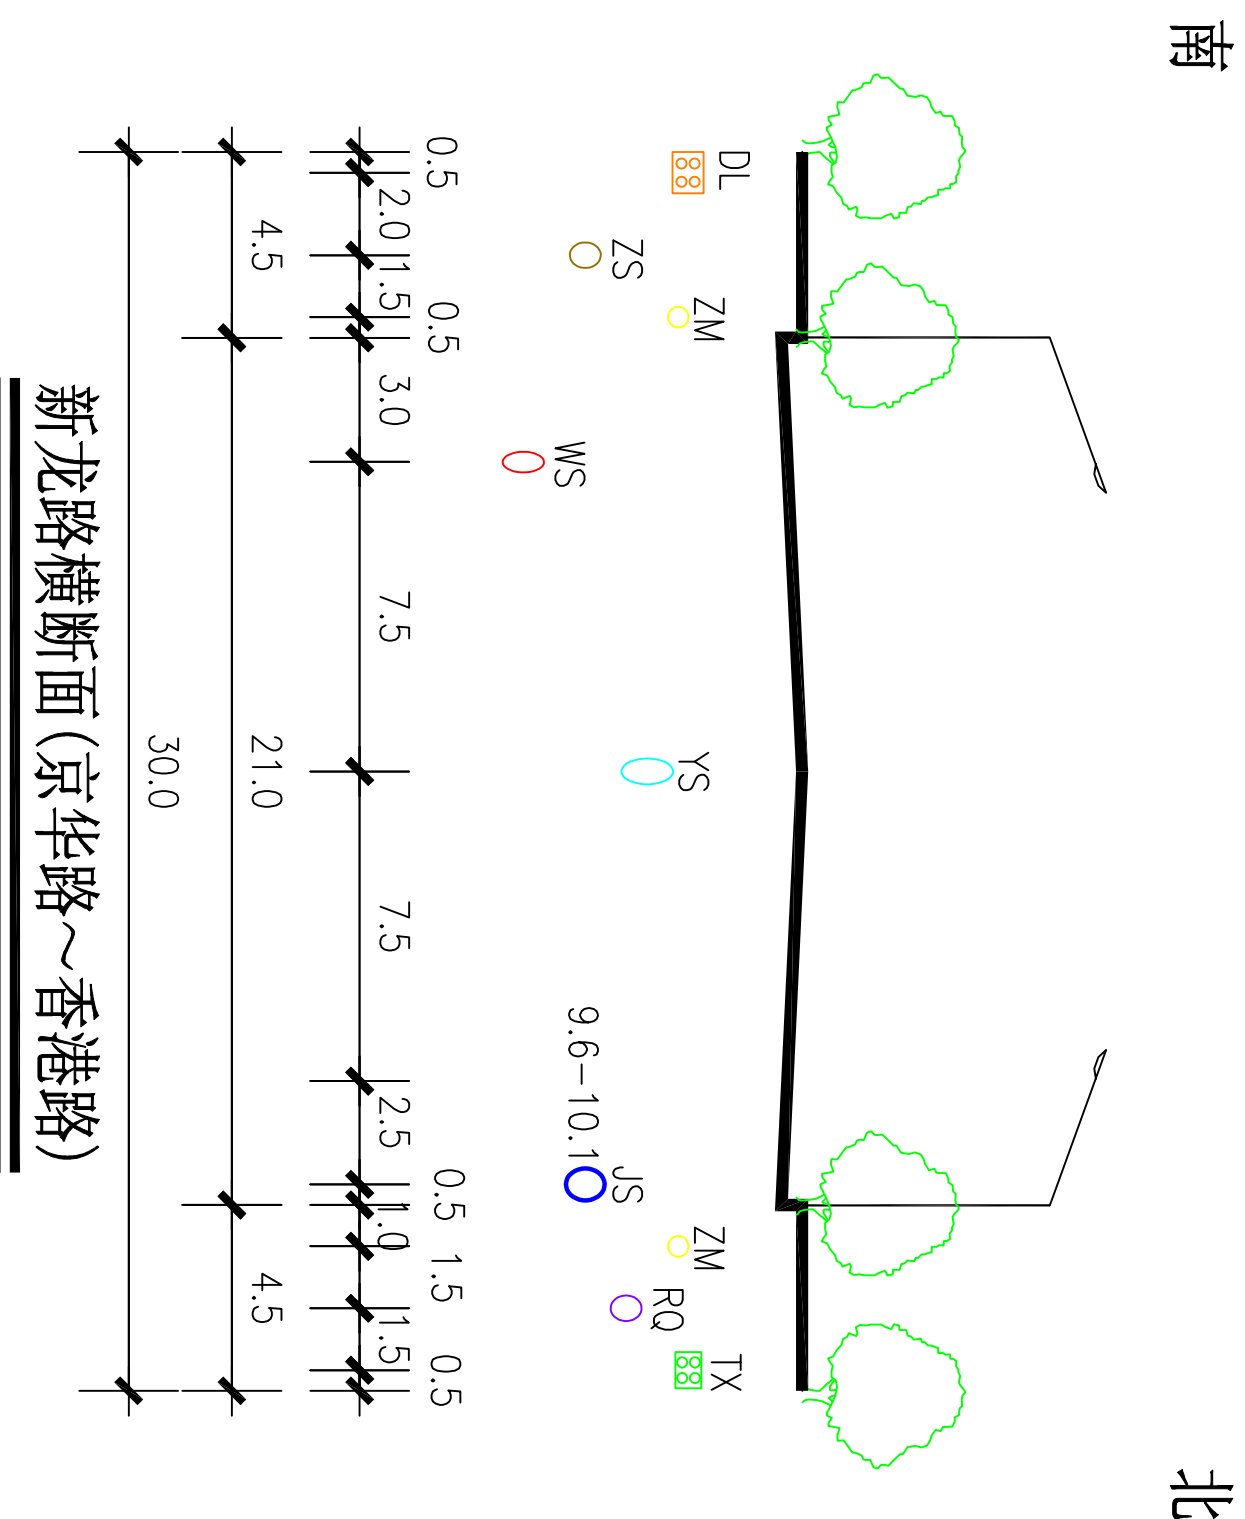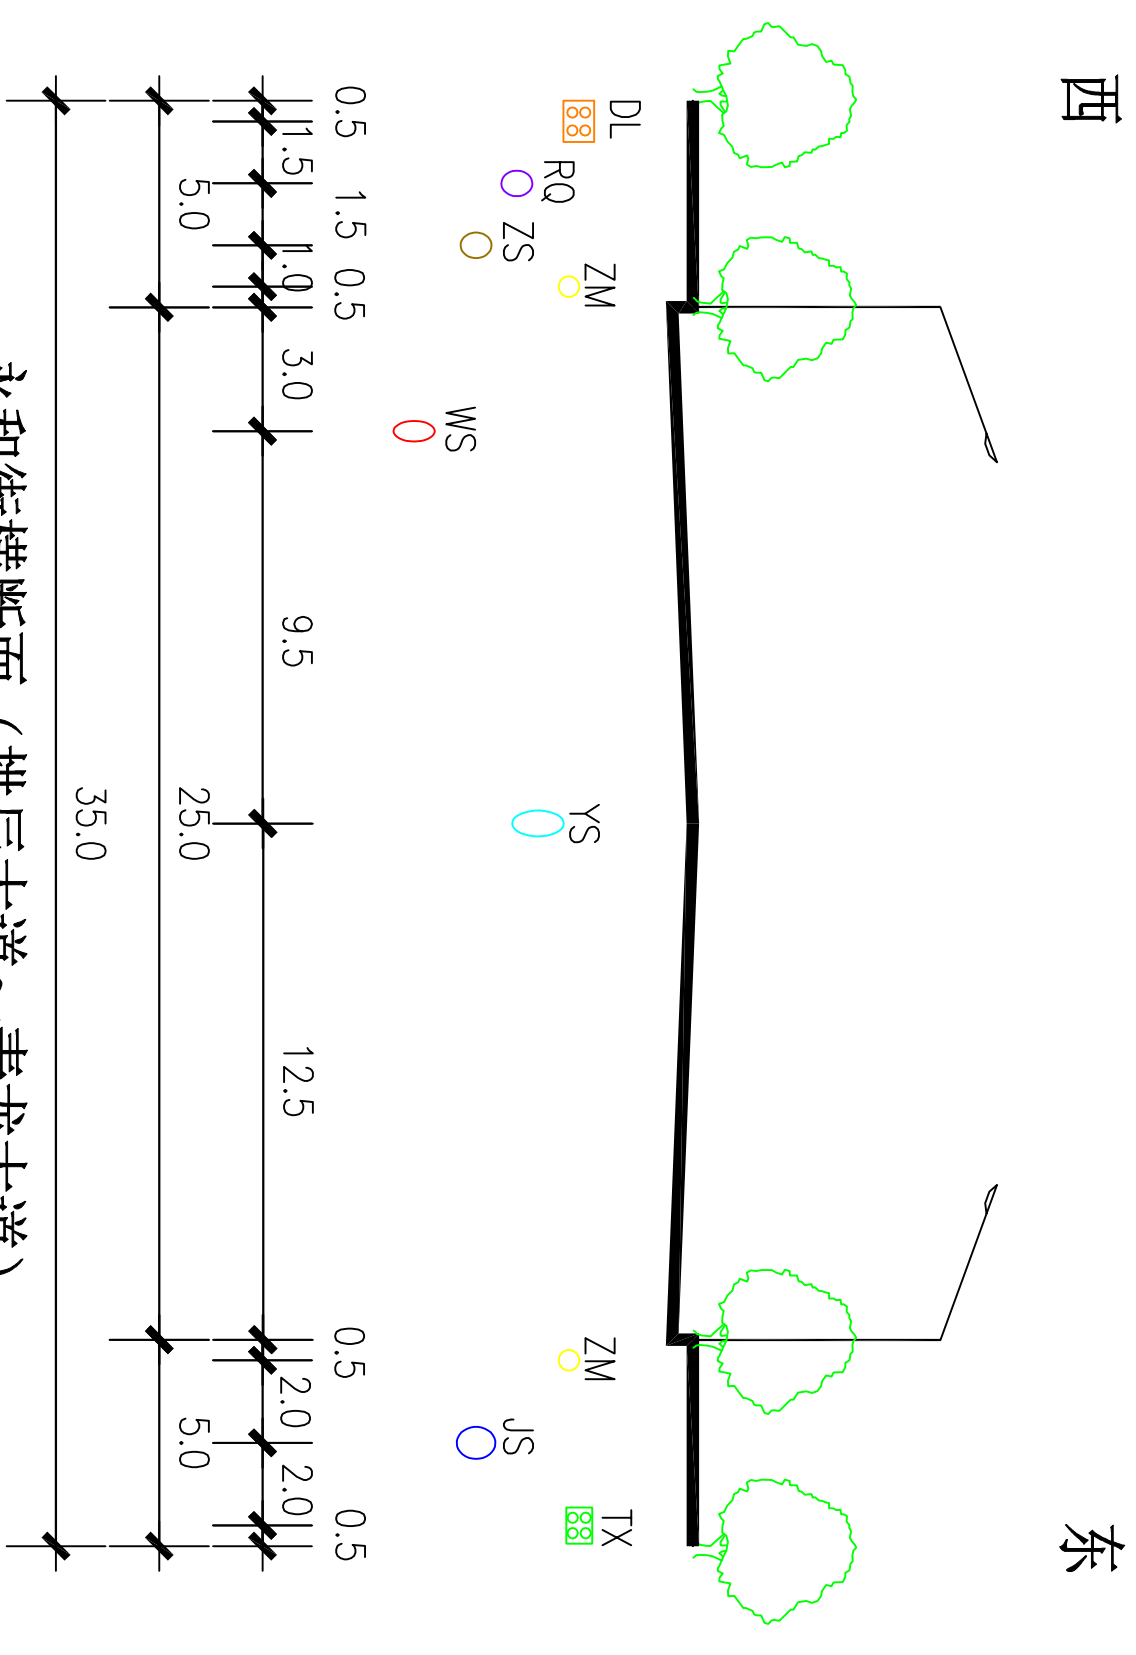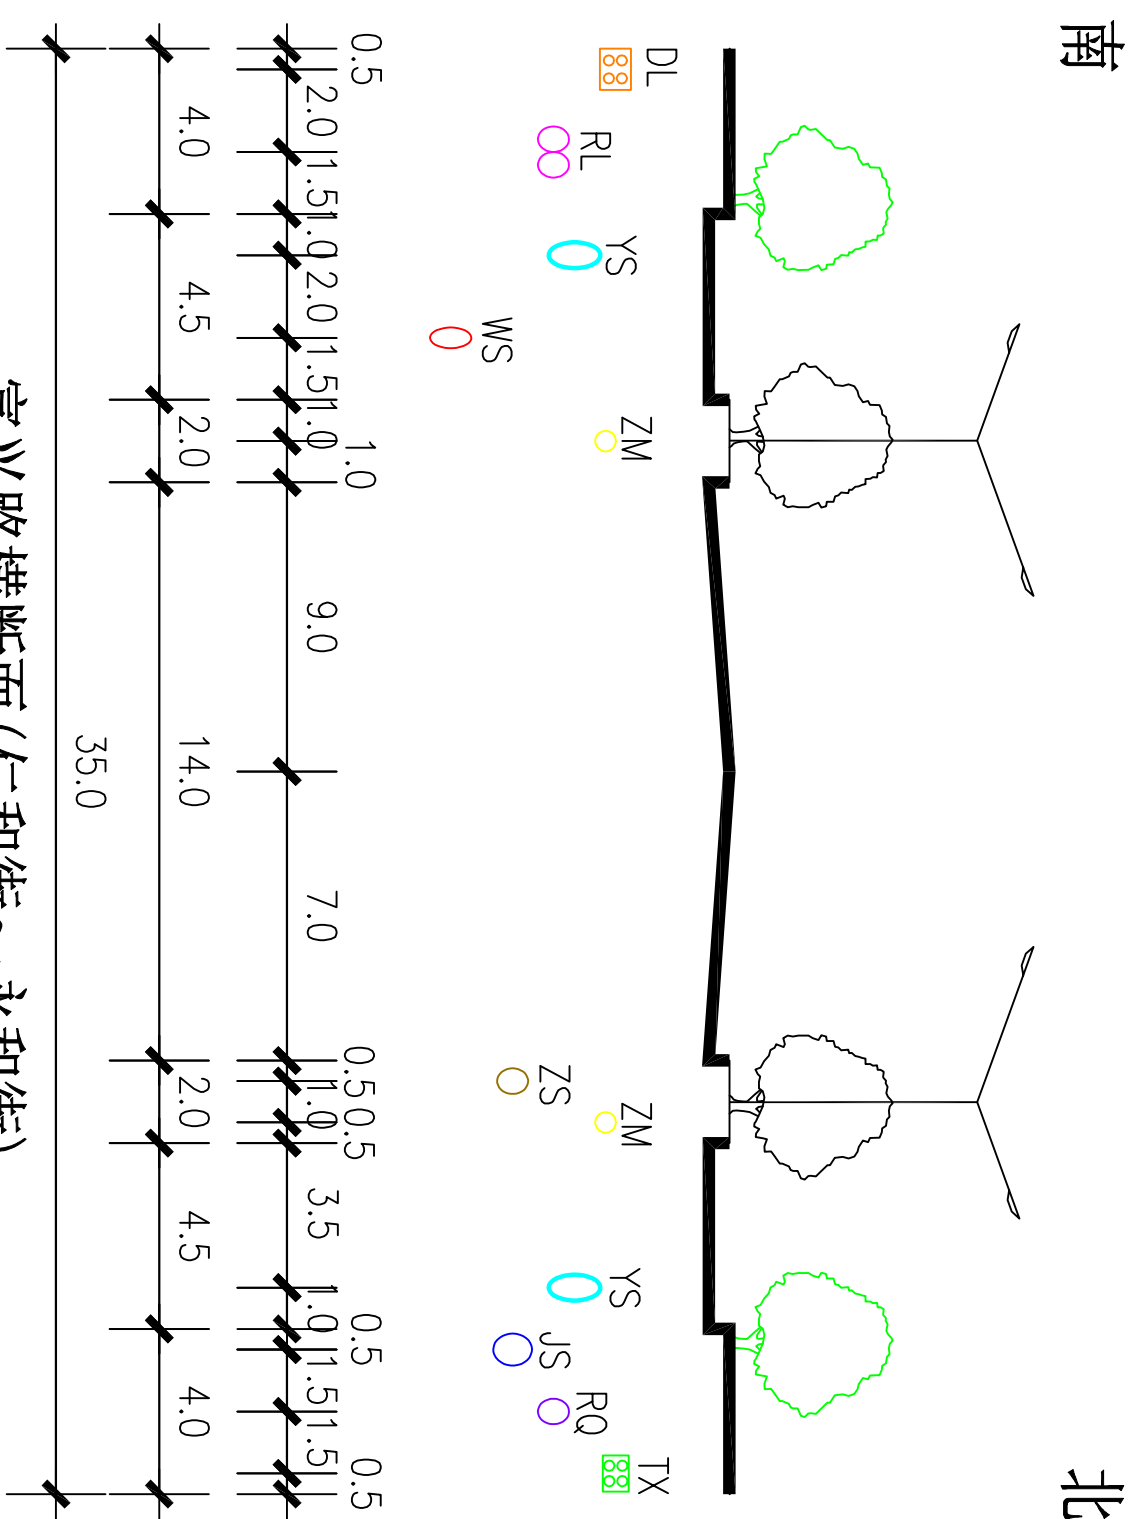



图例	图号
JS 给水管道	 河南省城乡规划设计研究院有限公司 HENAN INSTITUTE OF URBAN PLANNING & DESIGN, CO., LTD 城乡规划编制资质证书甲级：[建]城规编 (141165) 市政工程设计行业甲级：证书编号A141002826
VS 雨水管道	
WS 污水管道	
ZS 中水管道	
DL 电力管线	
TX 通信管线	
ZM 照明管线	
RQ 燃气管道	
RL 热力管道	
○ 现状管道	
○ 规划管道	19-23

西

东

西

东

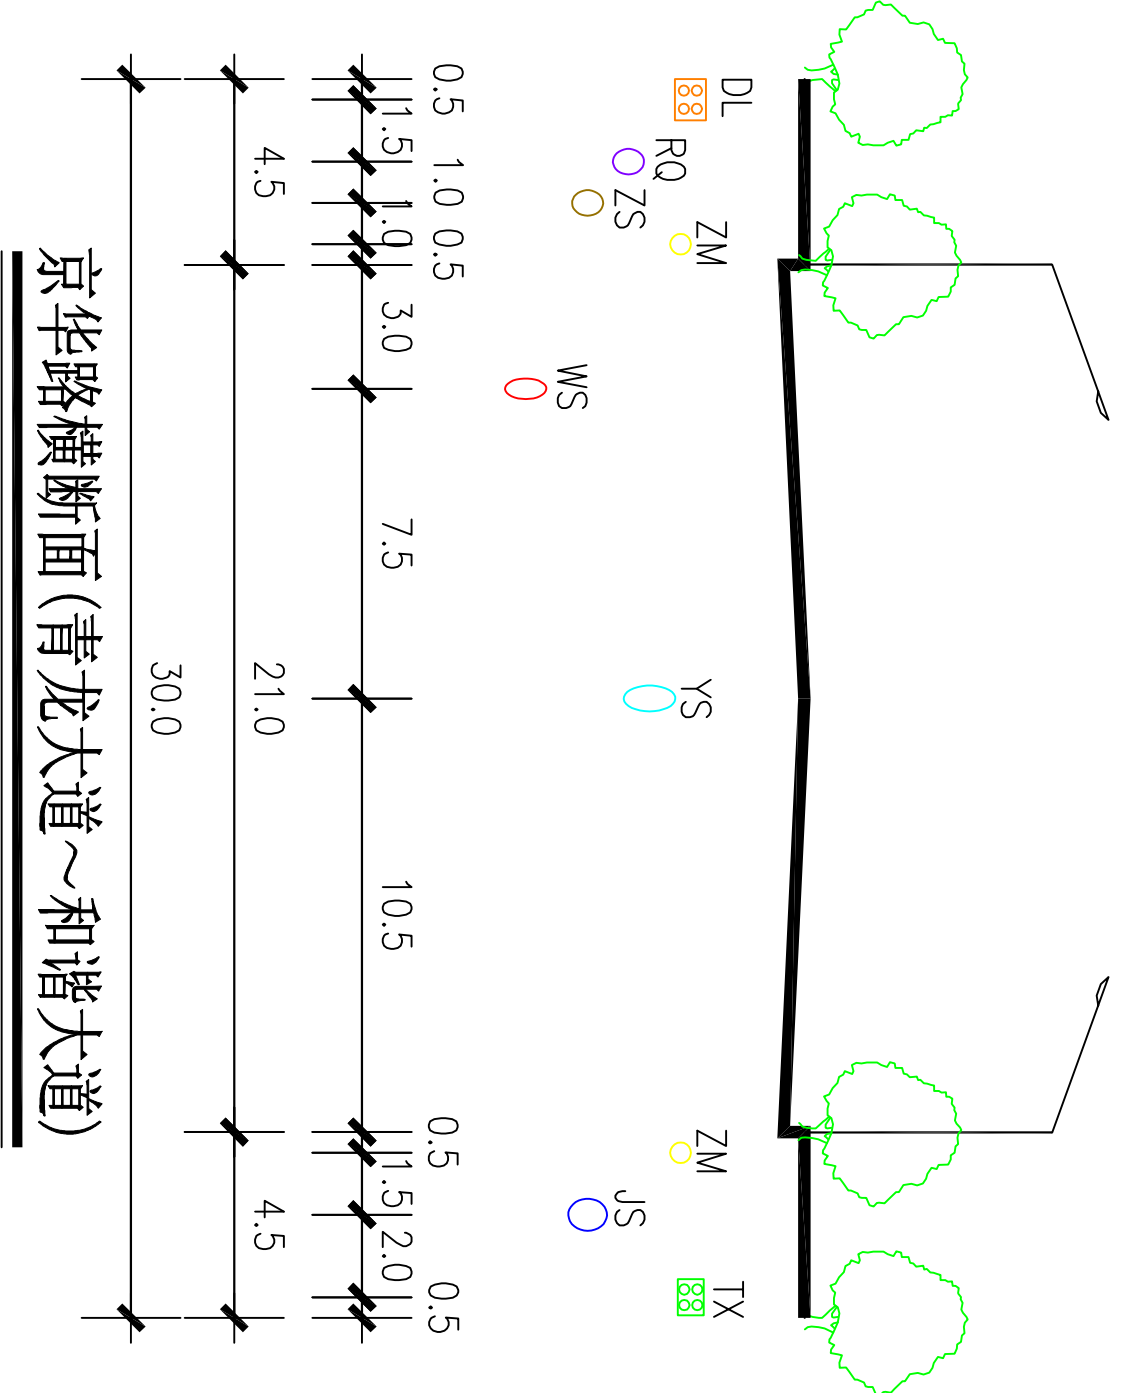
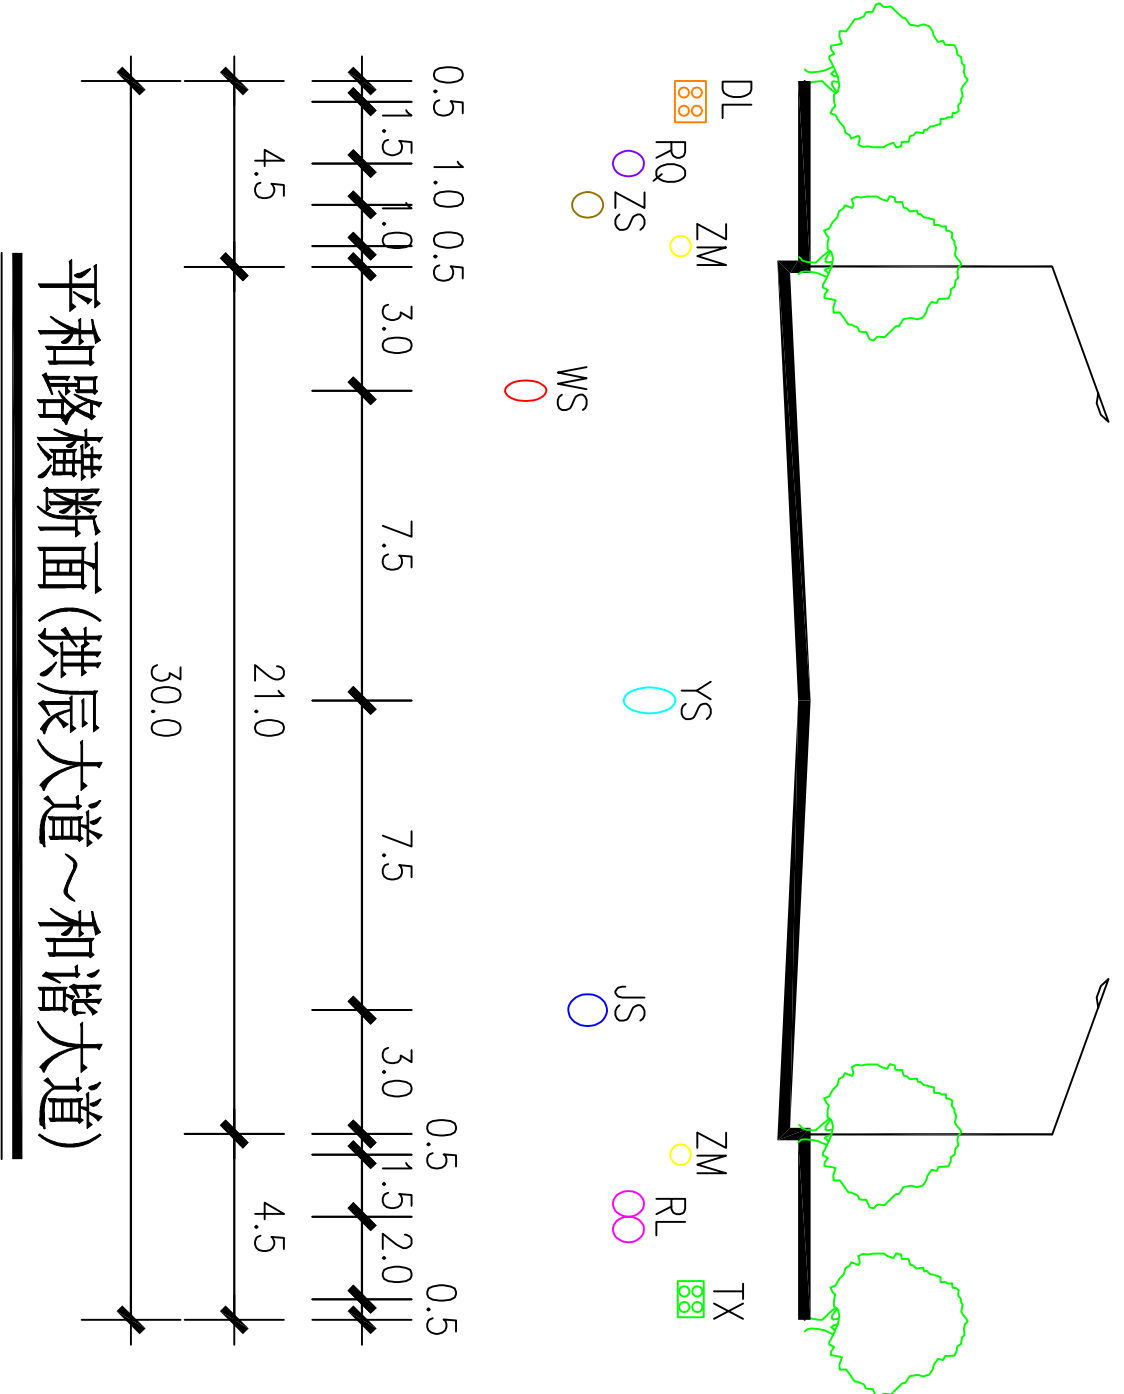


西


东

西

东

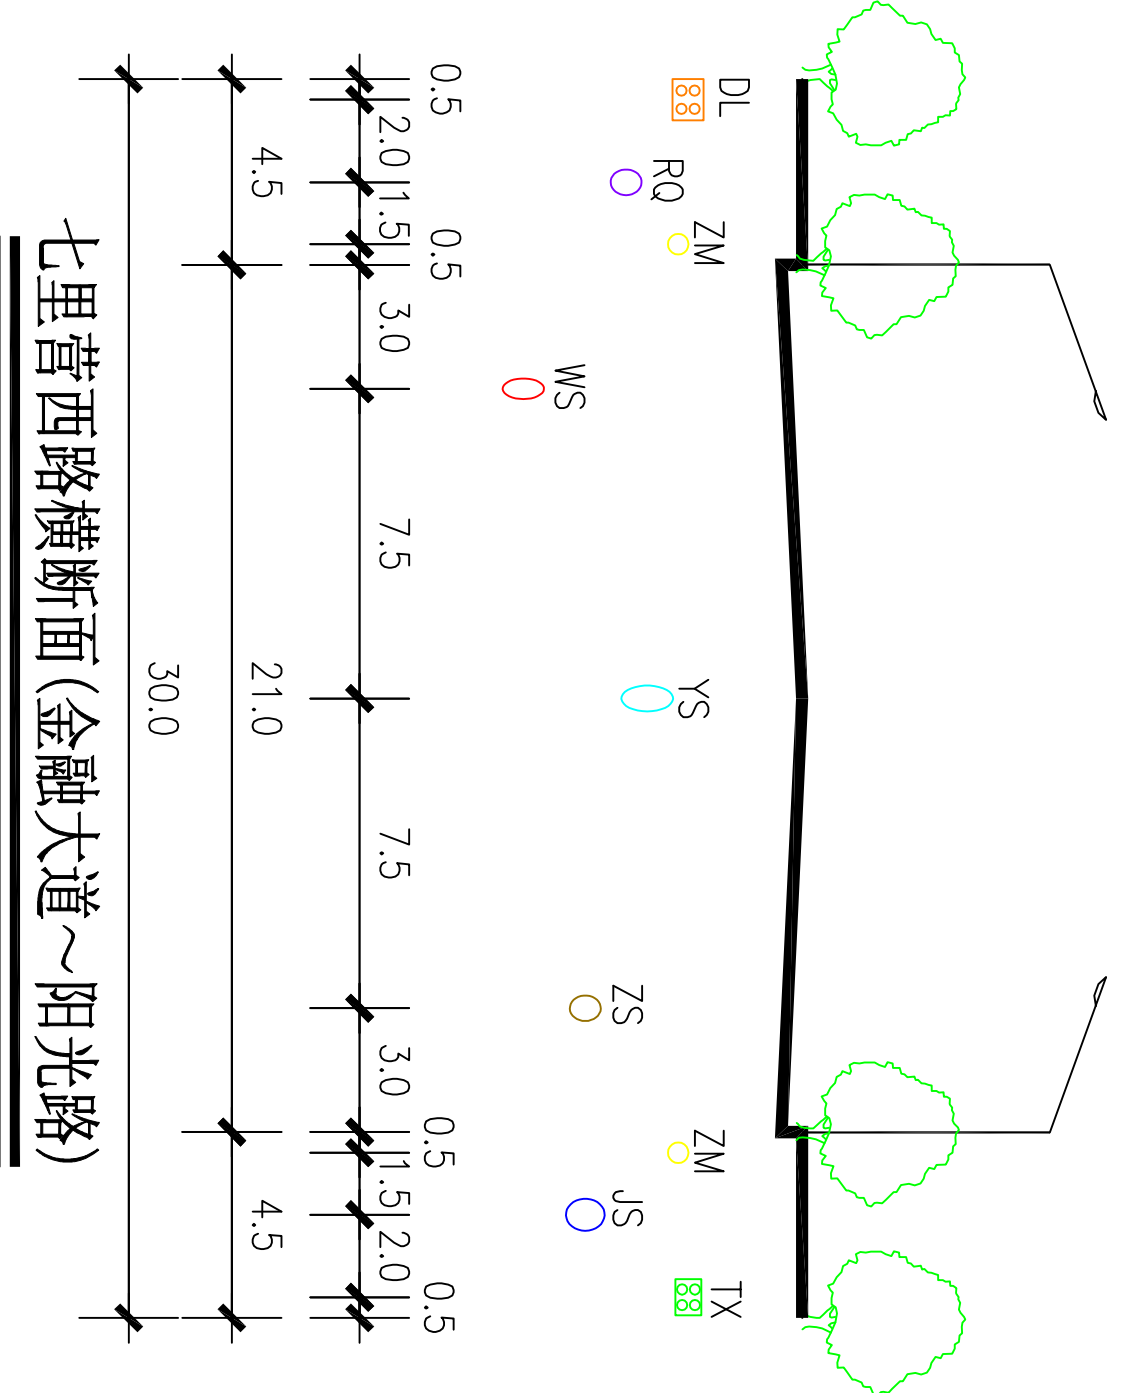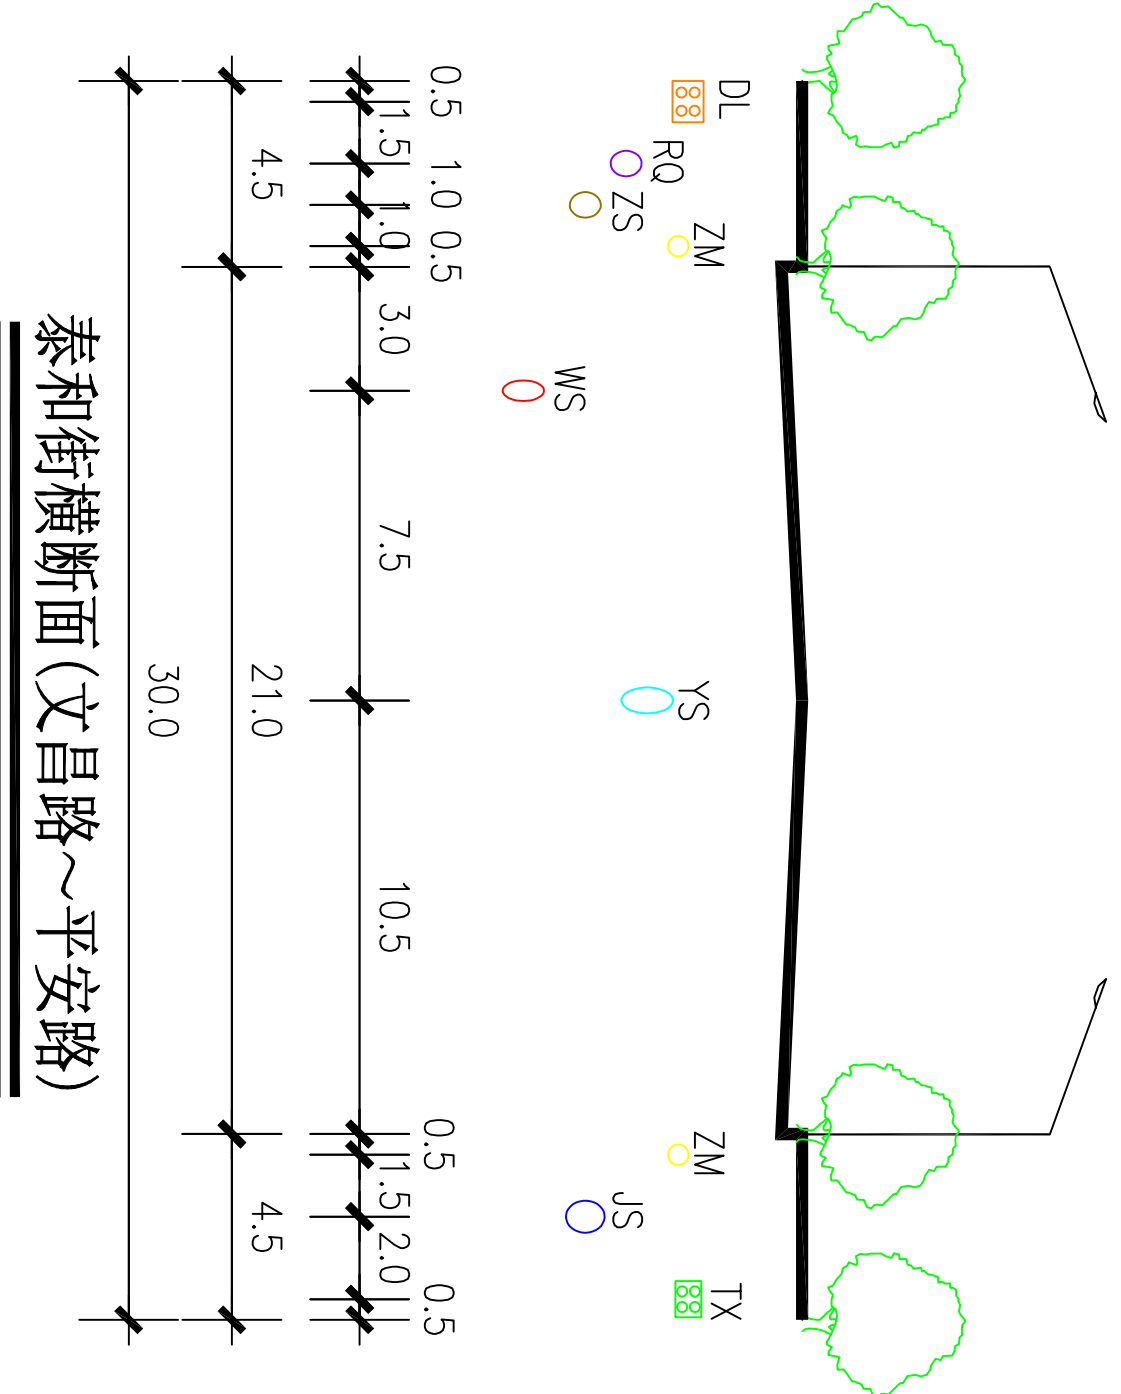

新乡县中心城区地下管线综合专项规划 2016—2030 ——管线位置图

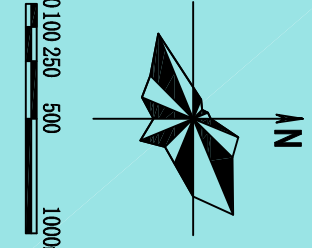

图例

JS

给水管道
雨水管道

WS

污水管道
中水管道

DL

电力管线
通信管线

ZM

照明管线
燃气管道

RL

热力管道

○

现状管道
规划管道



河南省城乡规划设计研究院有限公司
HENAN INSTITUTE OF URBAN PLANNING & DESIGN, CO., LTD
城乡规划编制资质证书等级：[乙] 城规编（141165）
市政工程设计专业甲级：证书编号A141002826

图号



19-24

南

北

南

北

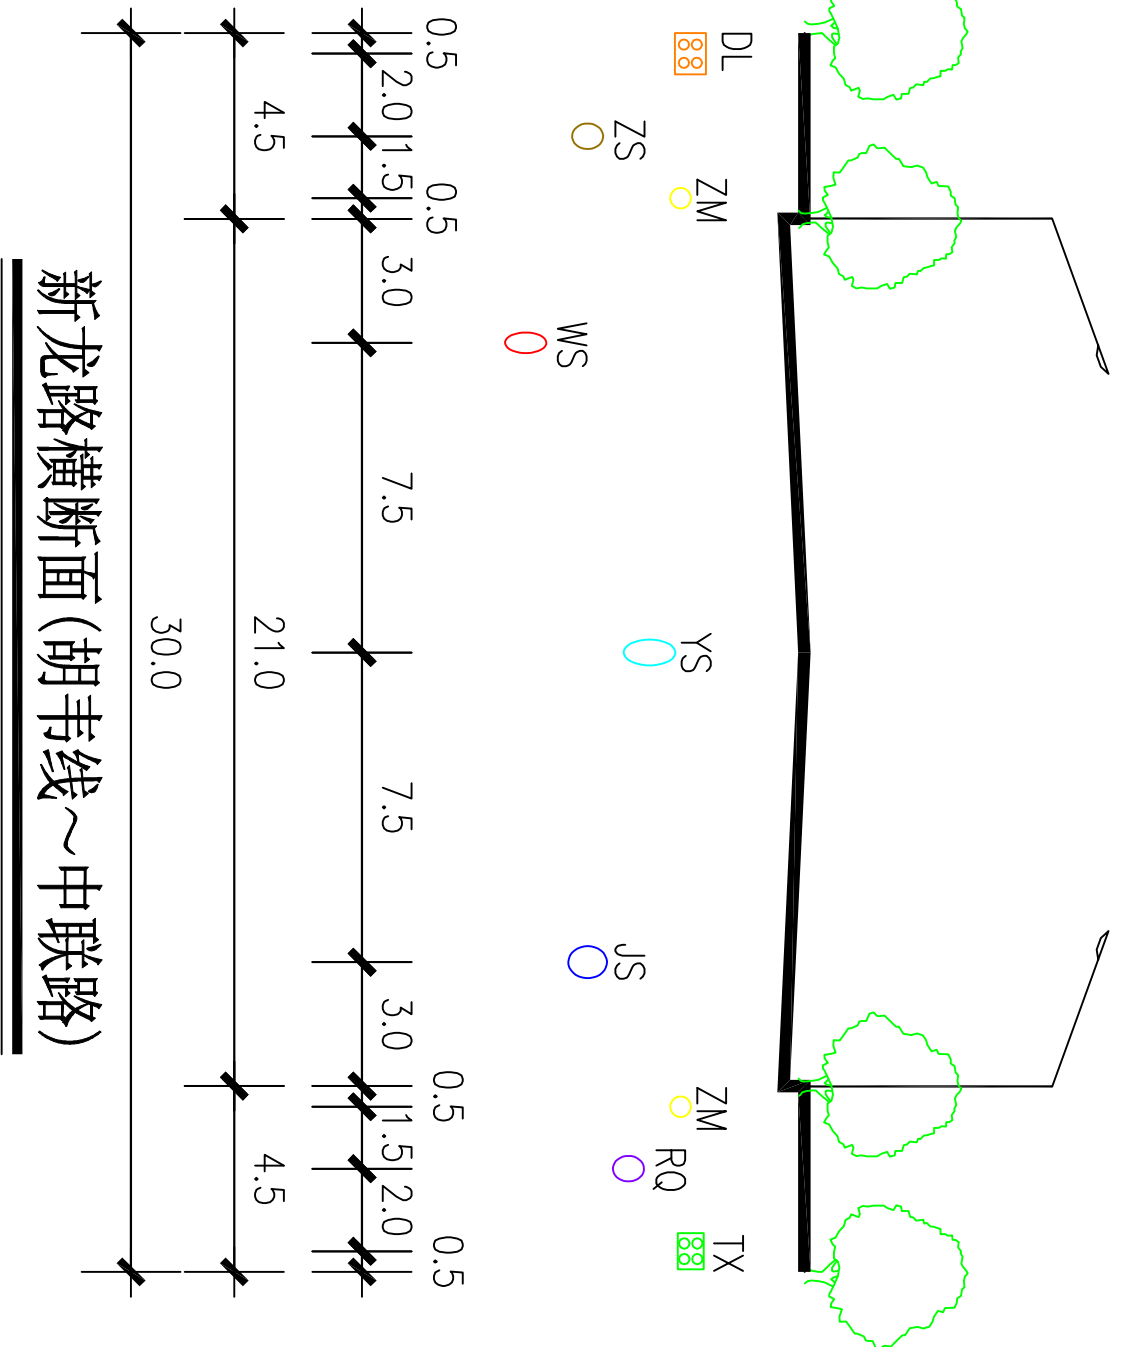
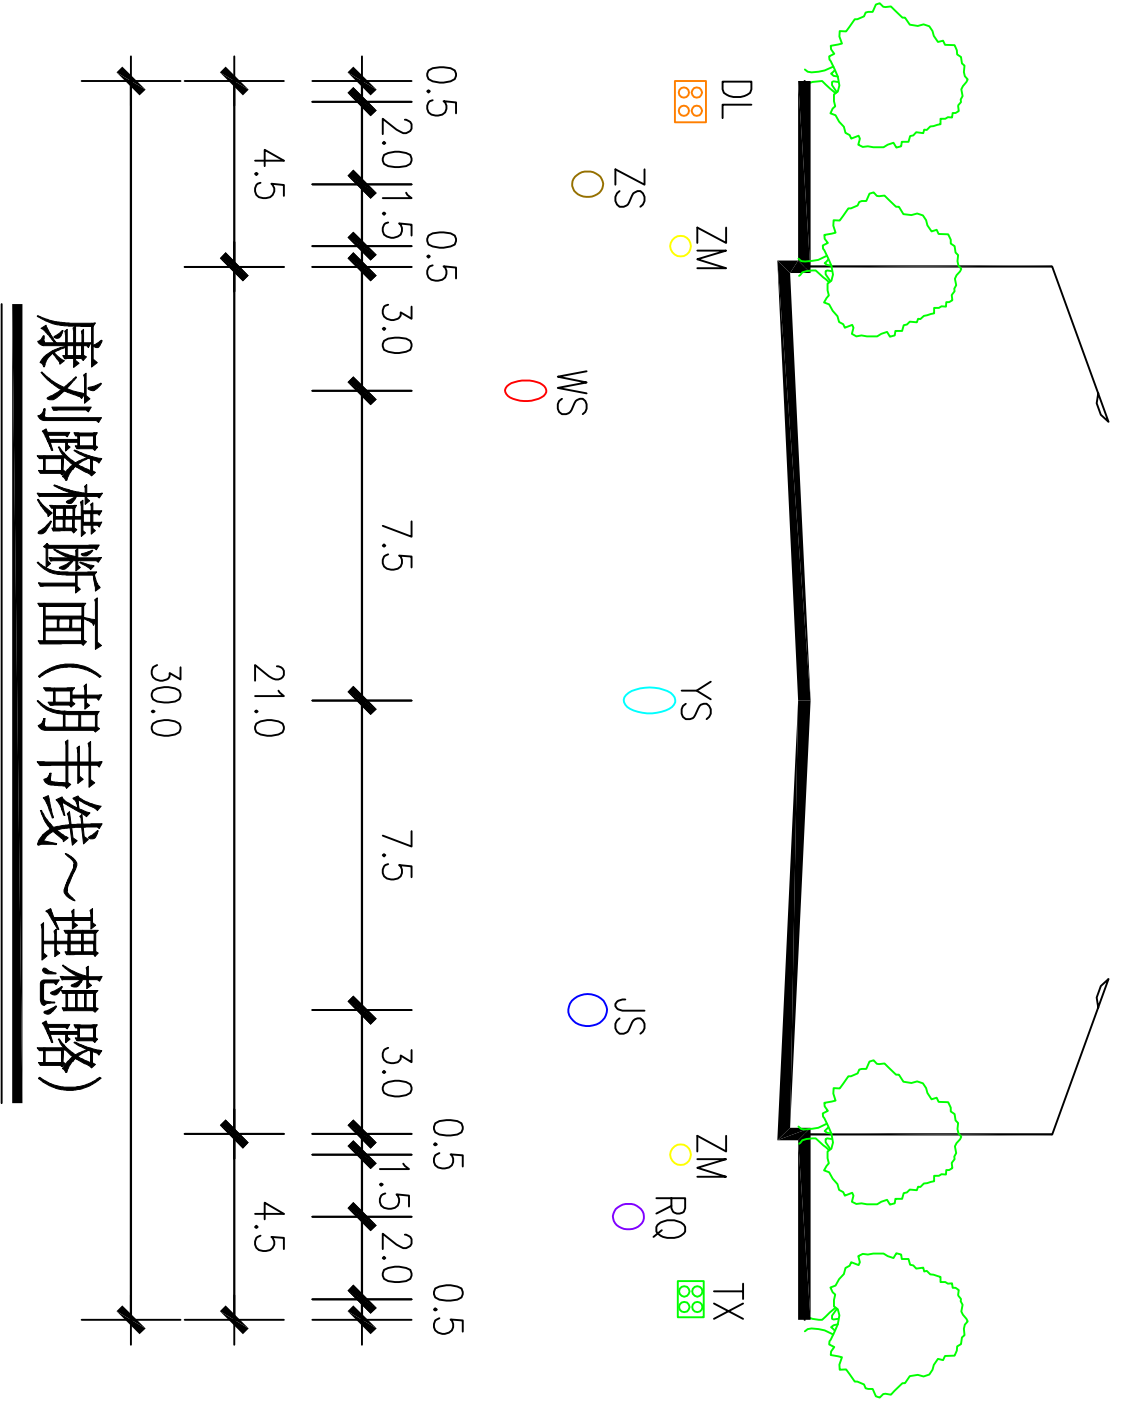


西


东

南

北

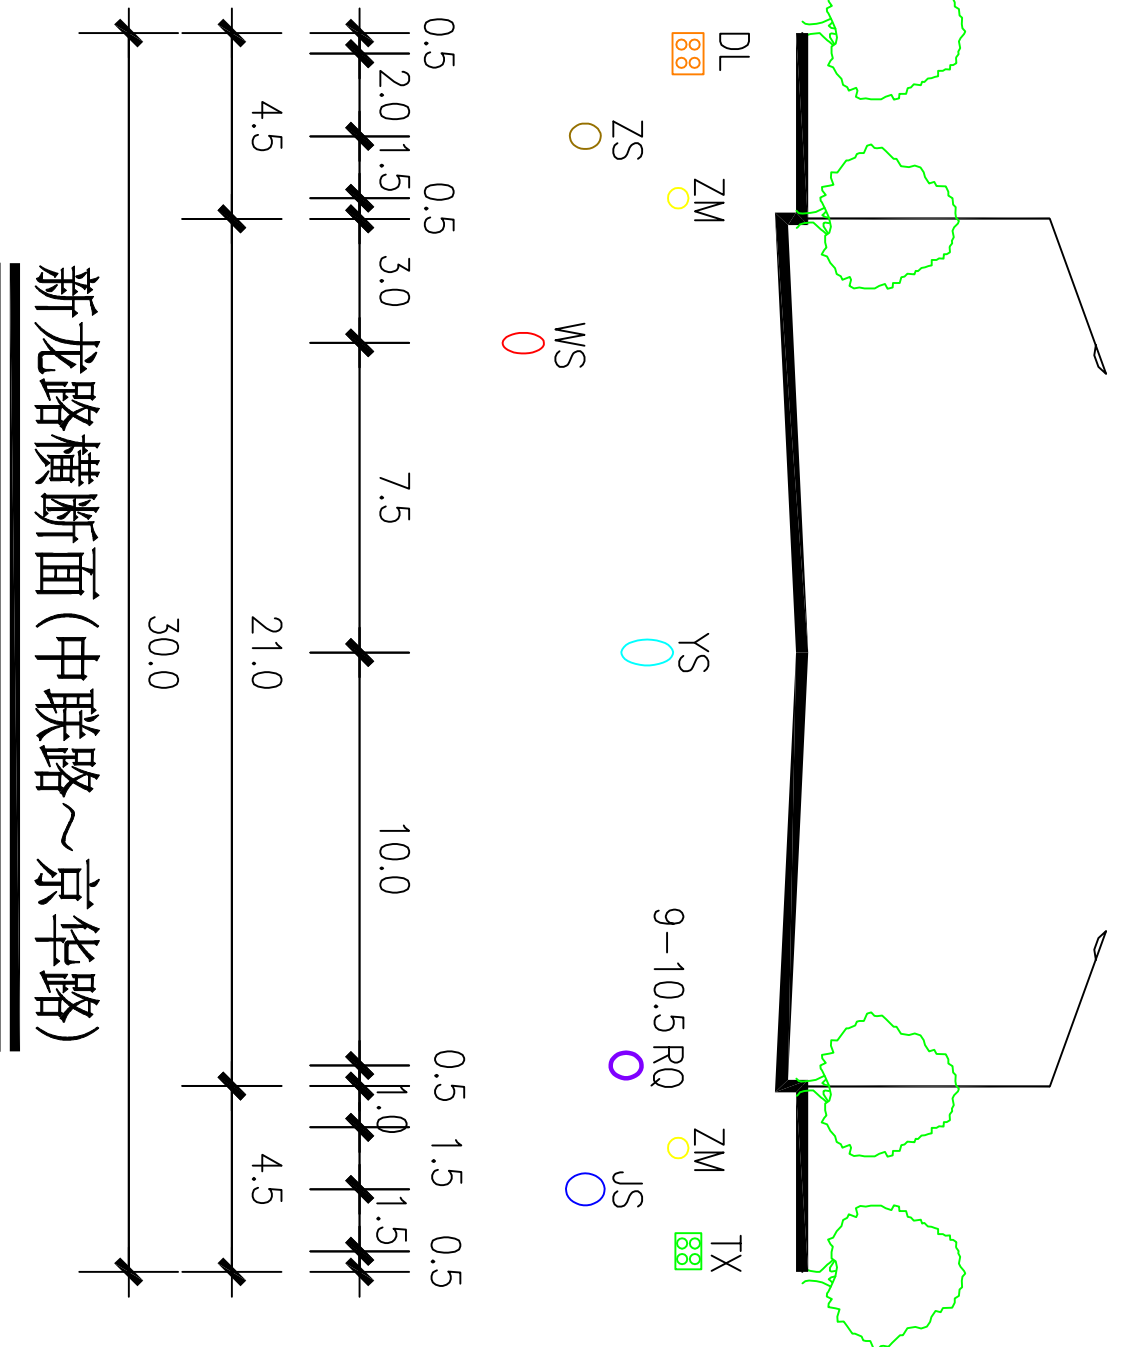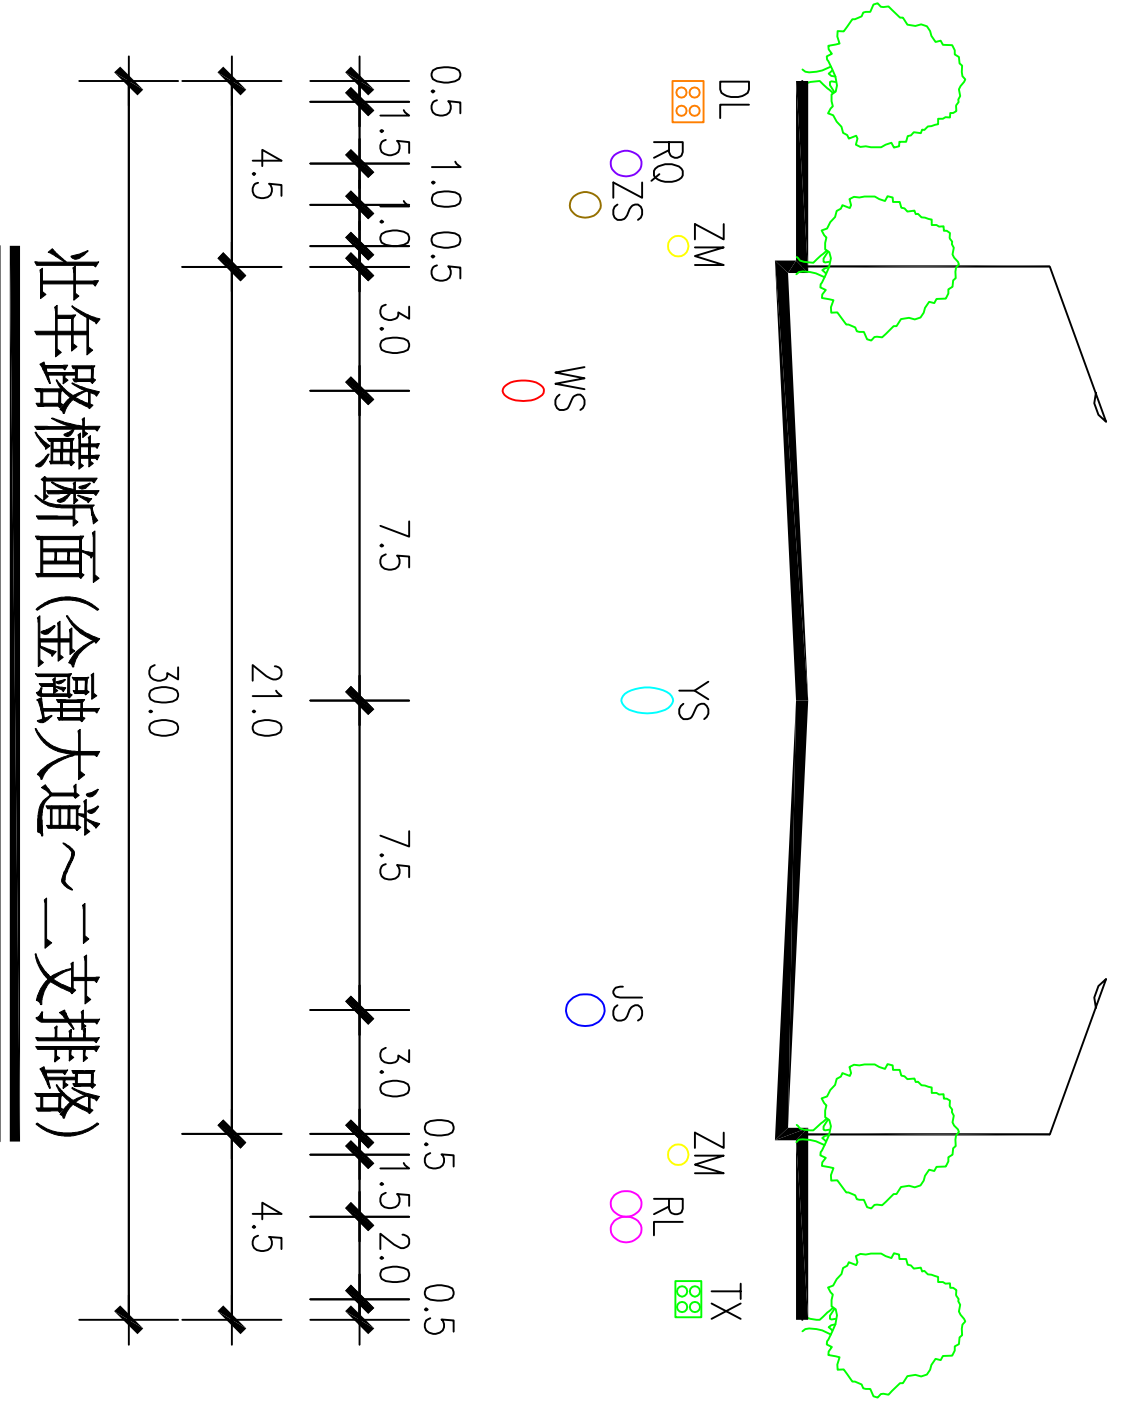

新乡县中心城区地下管线综合专项规划 2016—2030 ——管线位置图

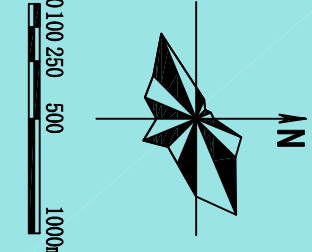

图例

JS

给水管道
雨水管道

WS

污水管道
中水管道

DL

电力管线
通信管线

ZM

照明管线
燃气管道

RL

热力管道

○

现状管道
规划管道




河南省城乡规划设计研究院有限公司
HENAN INSTITUTE OF URBAN PLANNING & DESIGN, CO., LTD
城乡规划编制资质证书等级：[乙] 城规编（141165）
市政工程设计专业甲级：证书编号A141002826

图号


19-25

西东

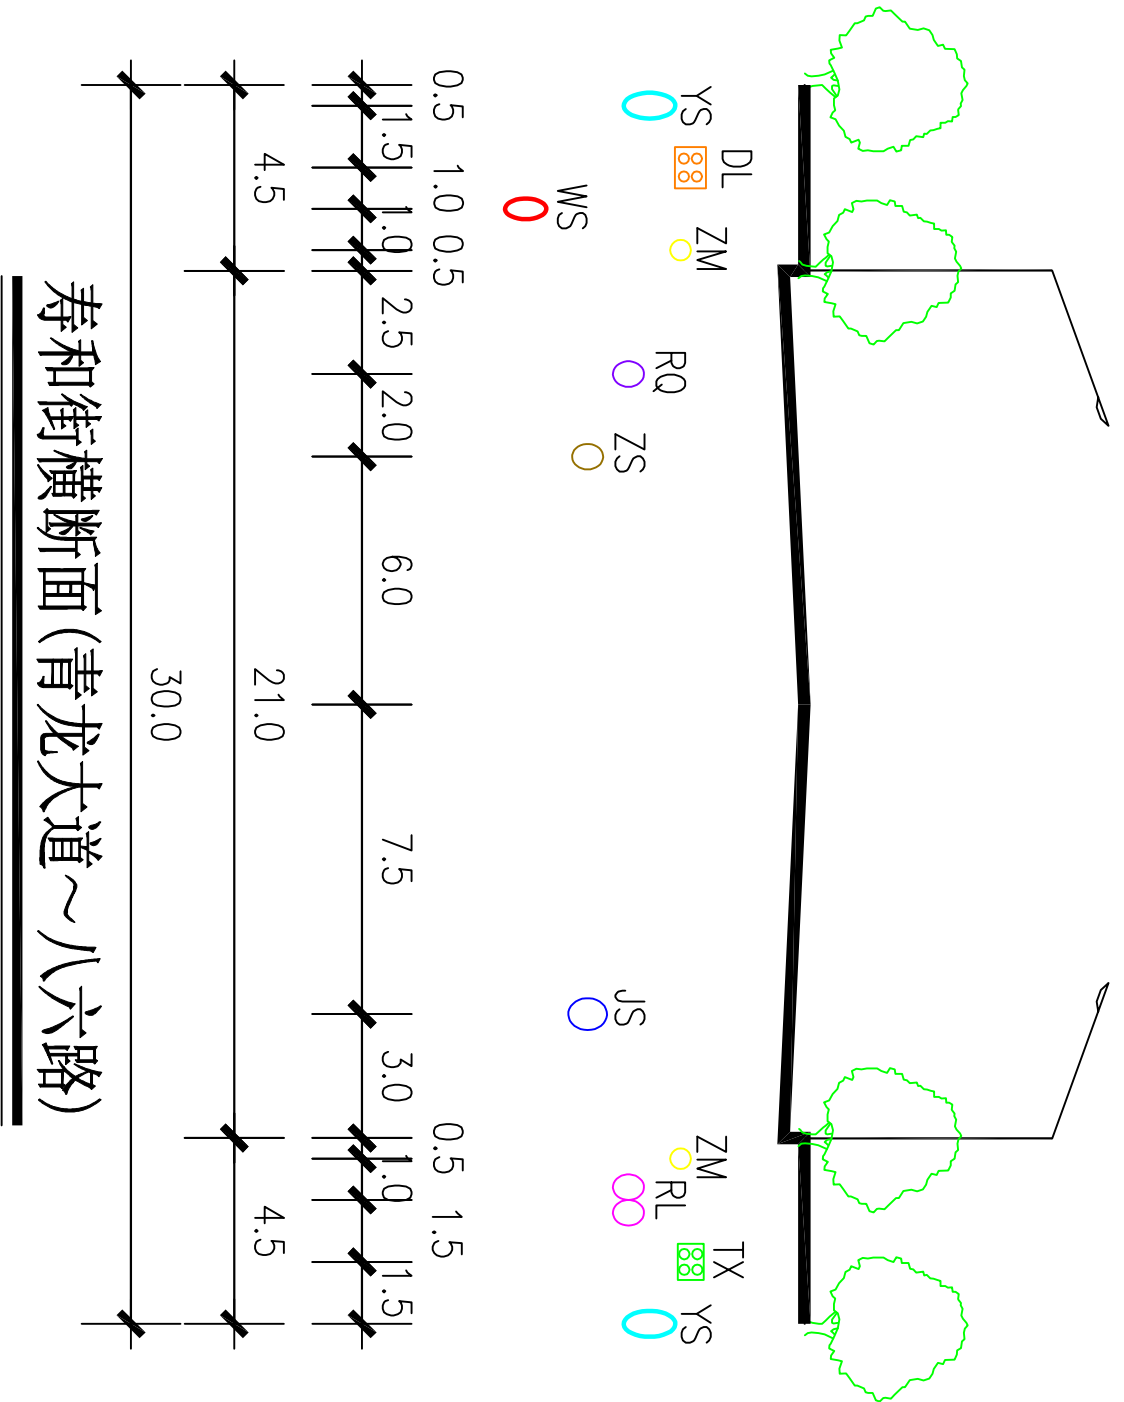


寿和街横断面(青龙大道~八六路)

西东

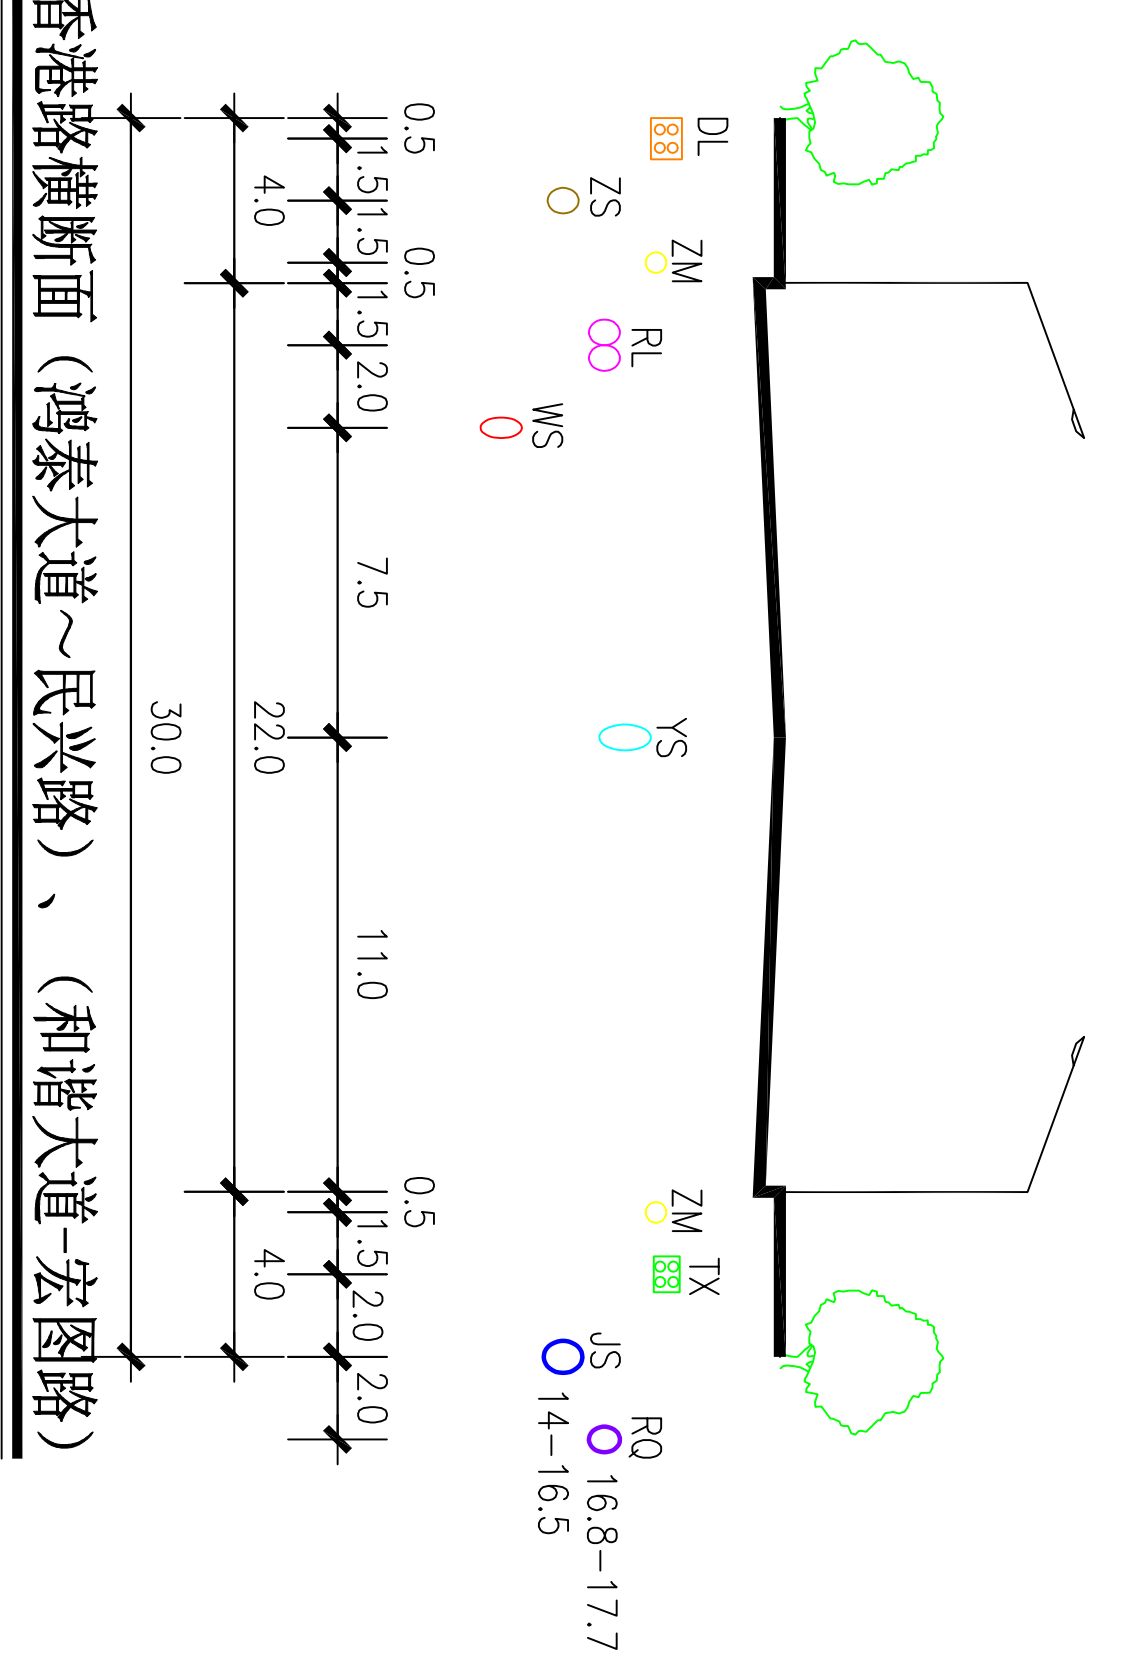


香港路横断面（鸿泰大道~民兴路）、（和谐大道-宏图路）

西东

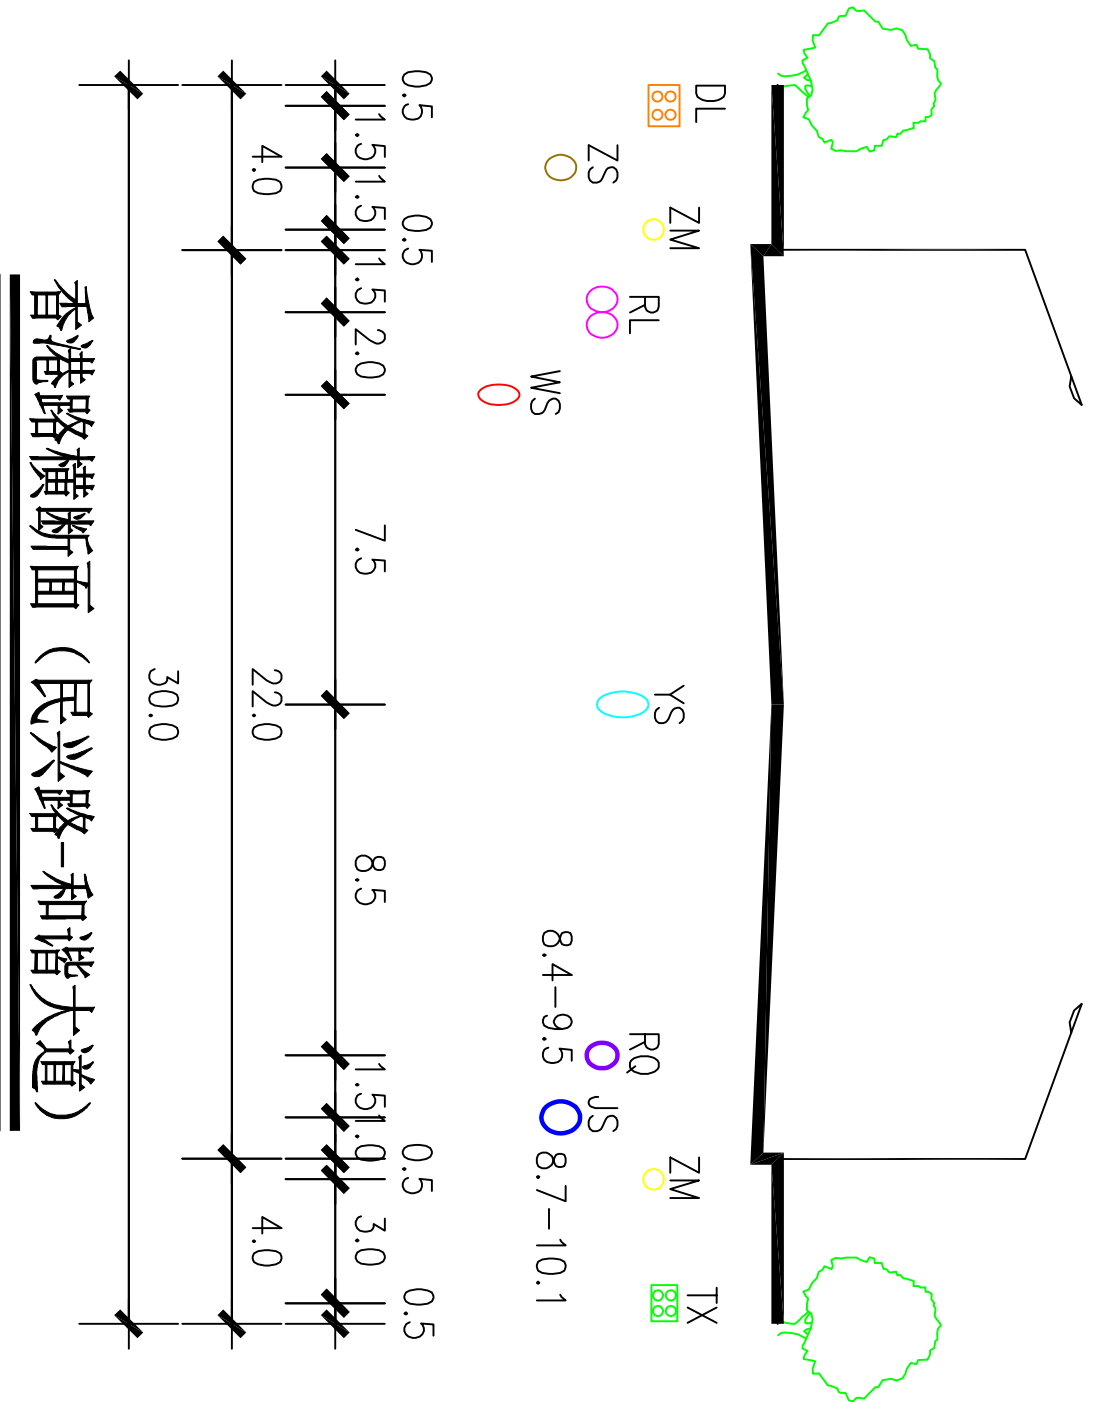

香港路横断面（民兴路-和谐大道）

西东

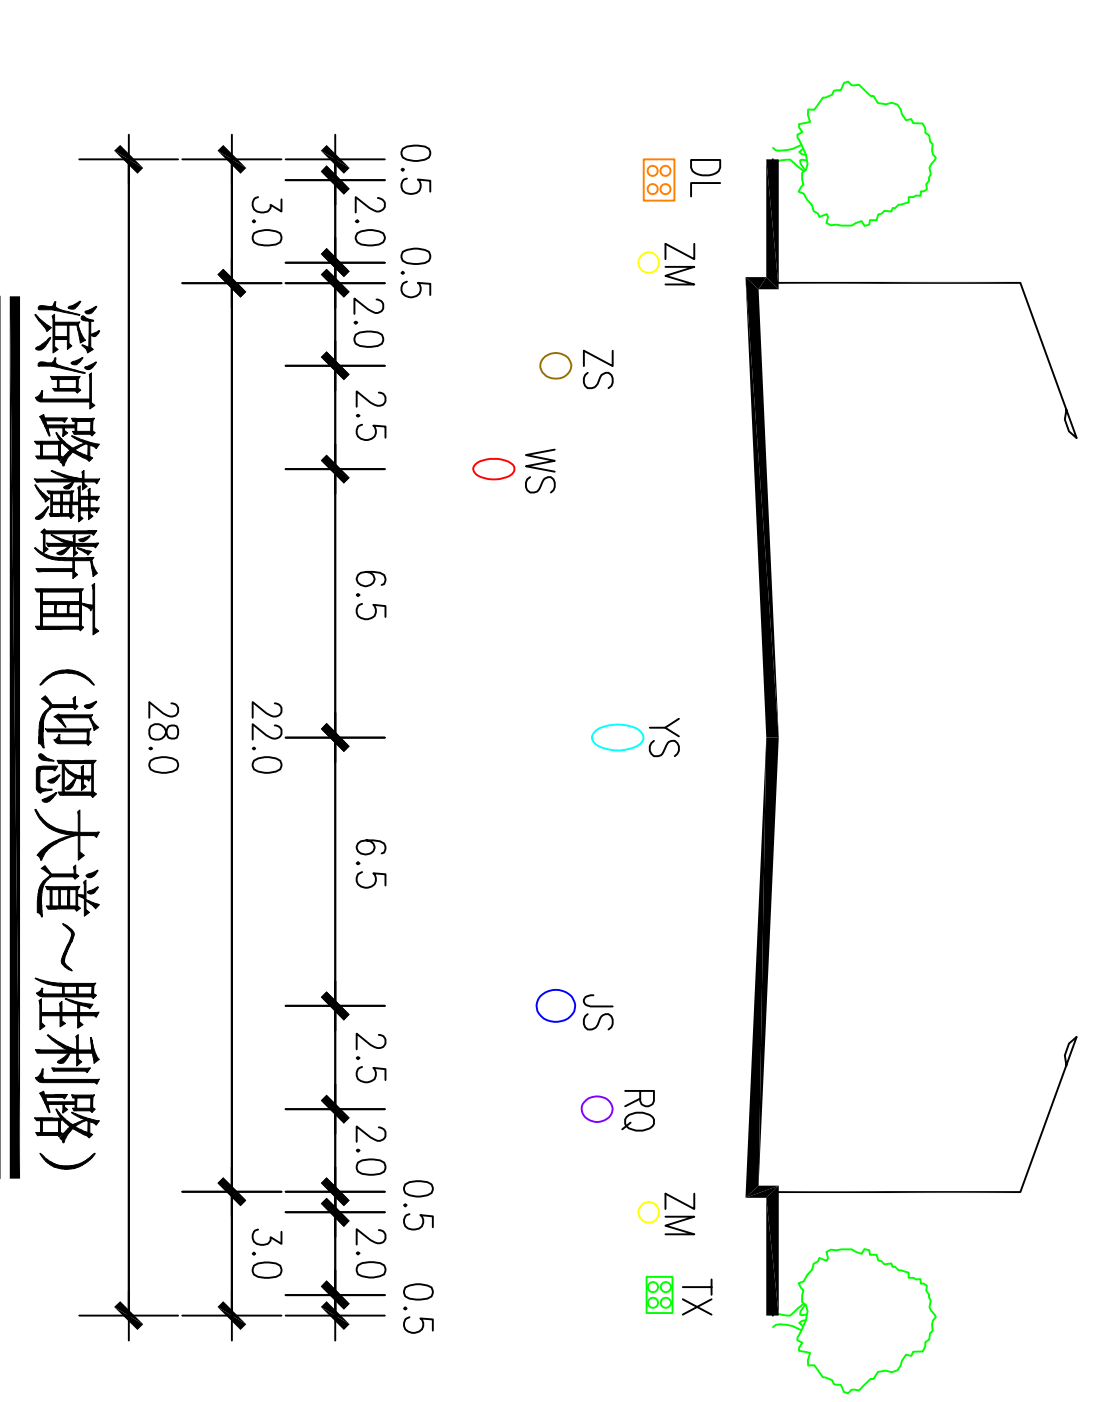


滨河路横断面（迎恩大道~胜利路）

新乡县中心城区地下管线综合专项规划

2016

2030

——管线位置图

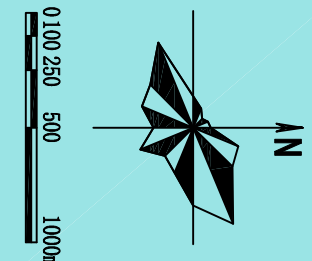

图例

JS

给水管道
雨水管道

WS

污水管道
中水管道

DL

电力管线
通信管线

ZM

照明管线
燃气管道

RL

热力管道

○

现状管道
规划管道



河南省城乡规划设计研究院有限公司
HENAN INSTITUTE OF URBAN PLANNING & DESIGN, CO., LTD
城乡规划设计资质证书等级：[乙] 城规编（141165）
市政工程设计专业甲级：证书编号A141002826


图号
19-26

西

东

南

北

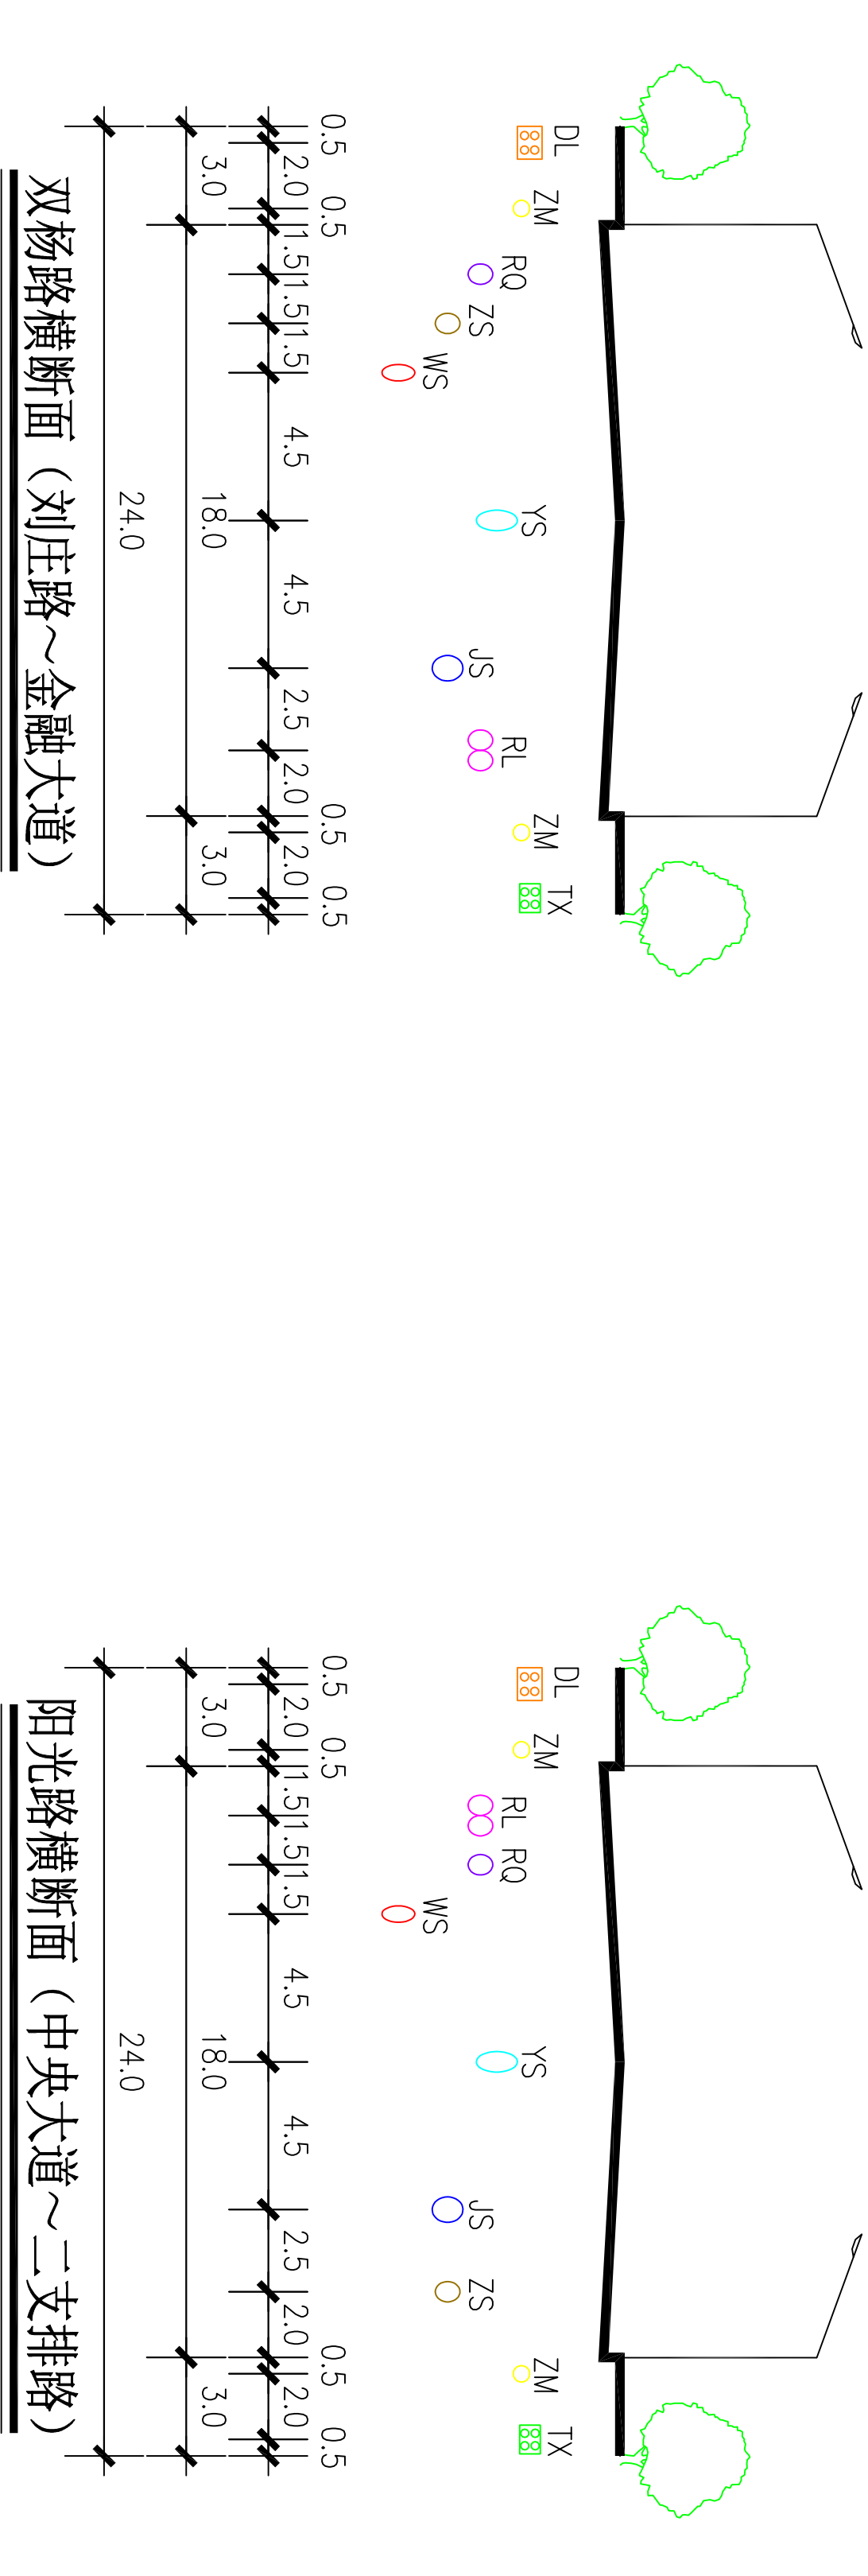


西

东

南


北

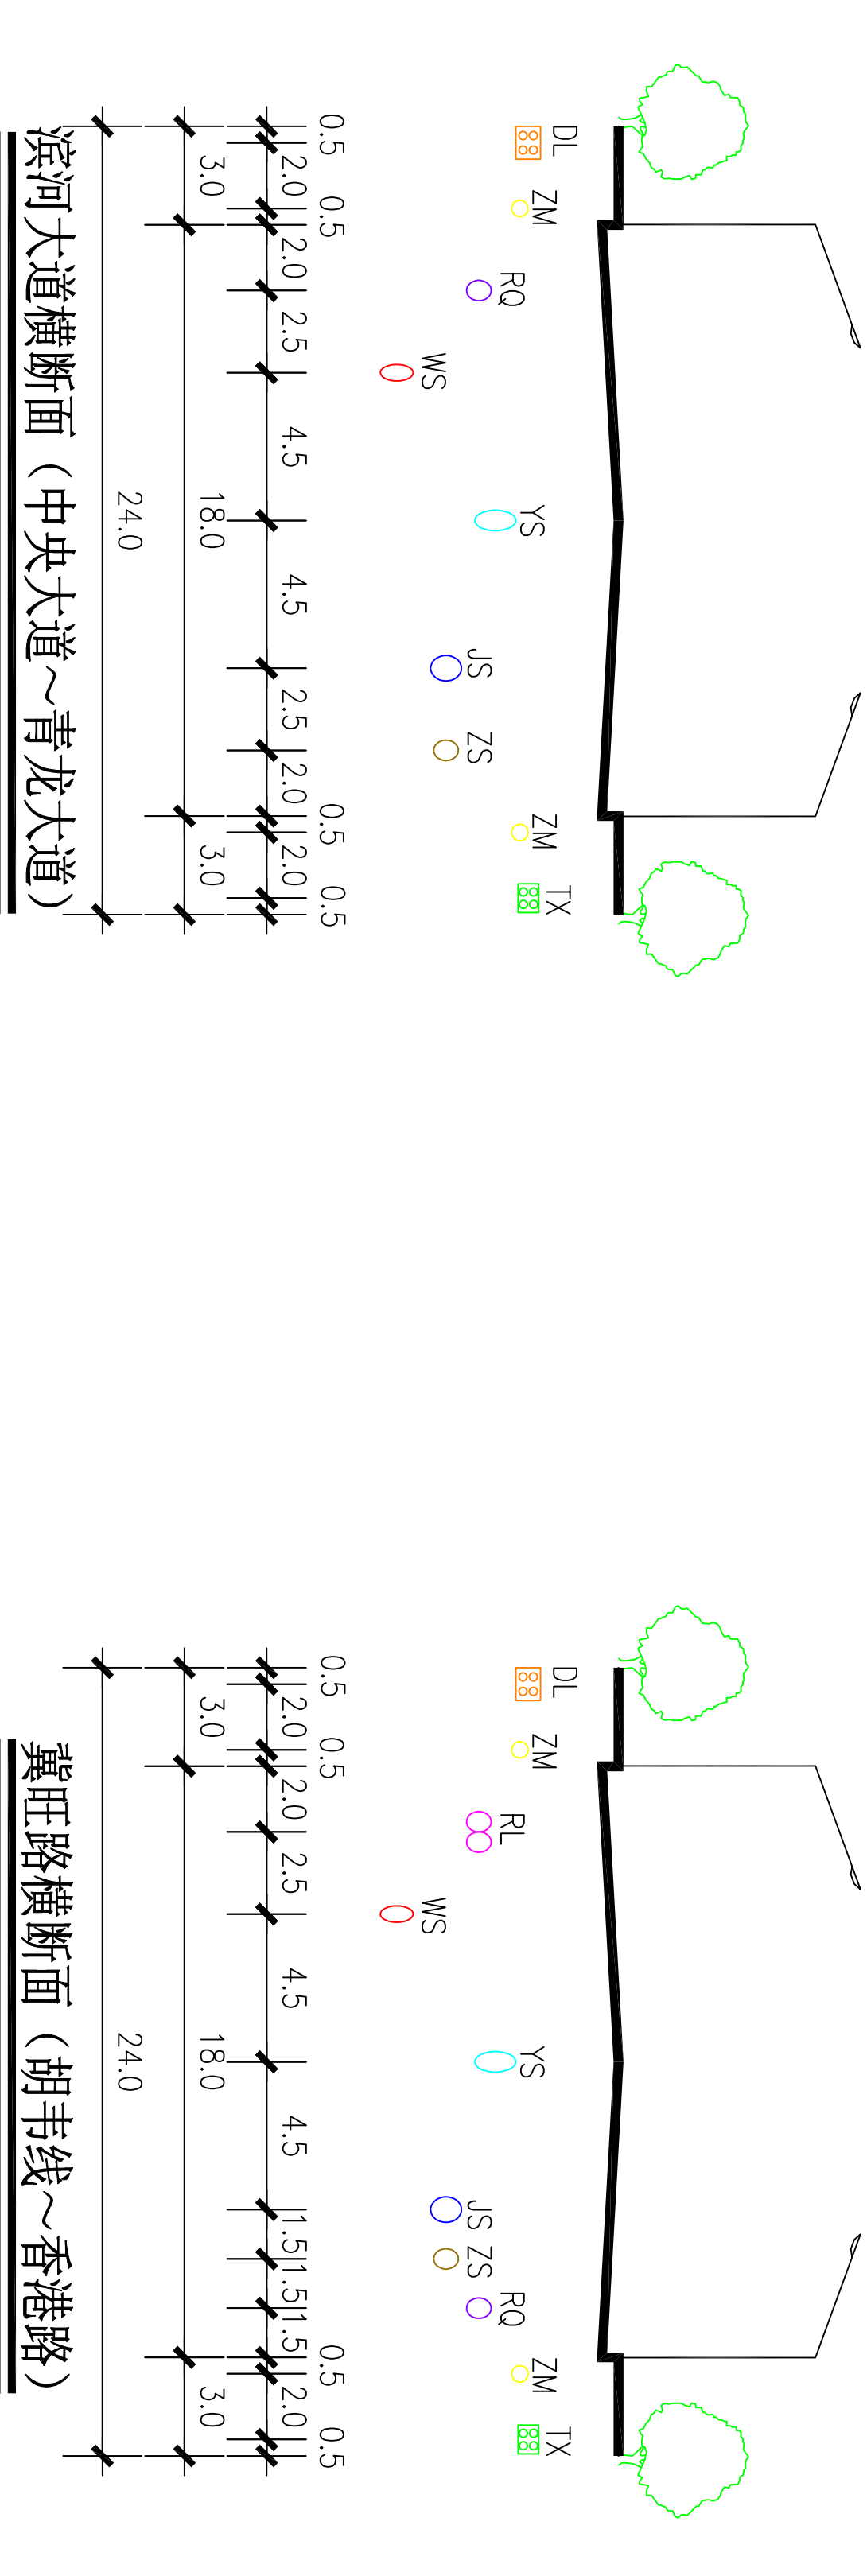

新乡县中心城区地下管线综合专项规划


2016 — 2030

——管线位置图

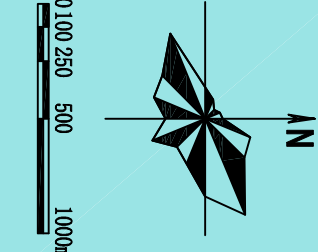


图例	JS	WS	DL	TX	ZM	RL	图号
给水管道	YS	ZS	TX	通信管线	RQ	照明管线	19-28
雨水管道							
污水管道							
中水管道							
电力管线							
通信管线							
热力管道							
燃气管道							
现状管道							
规划管道							


西东

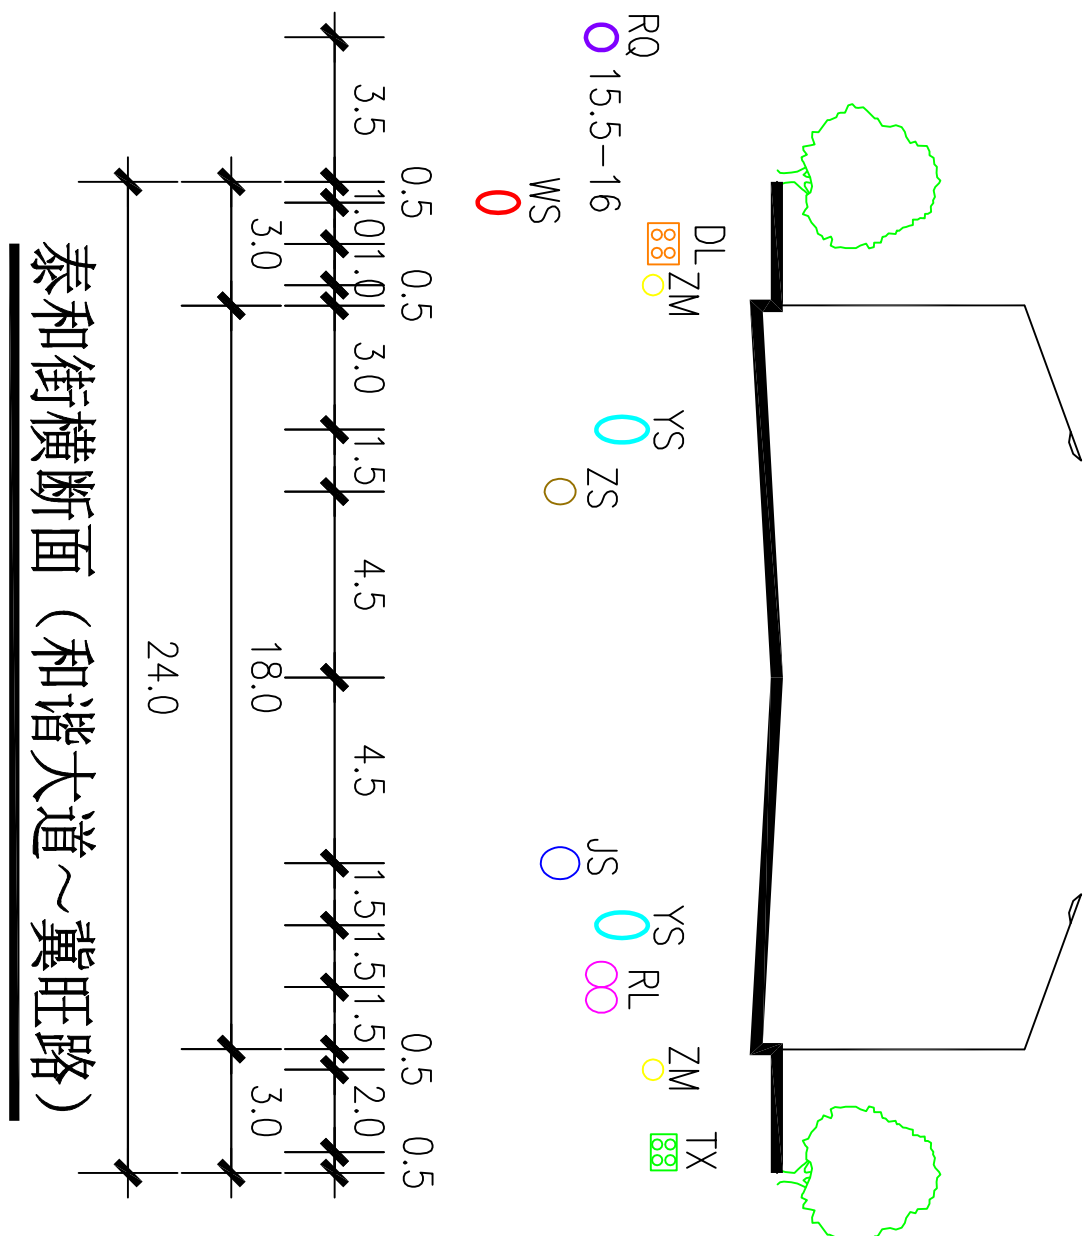


西东

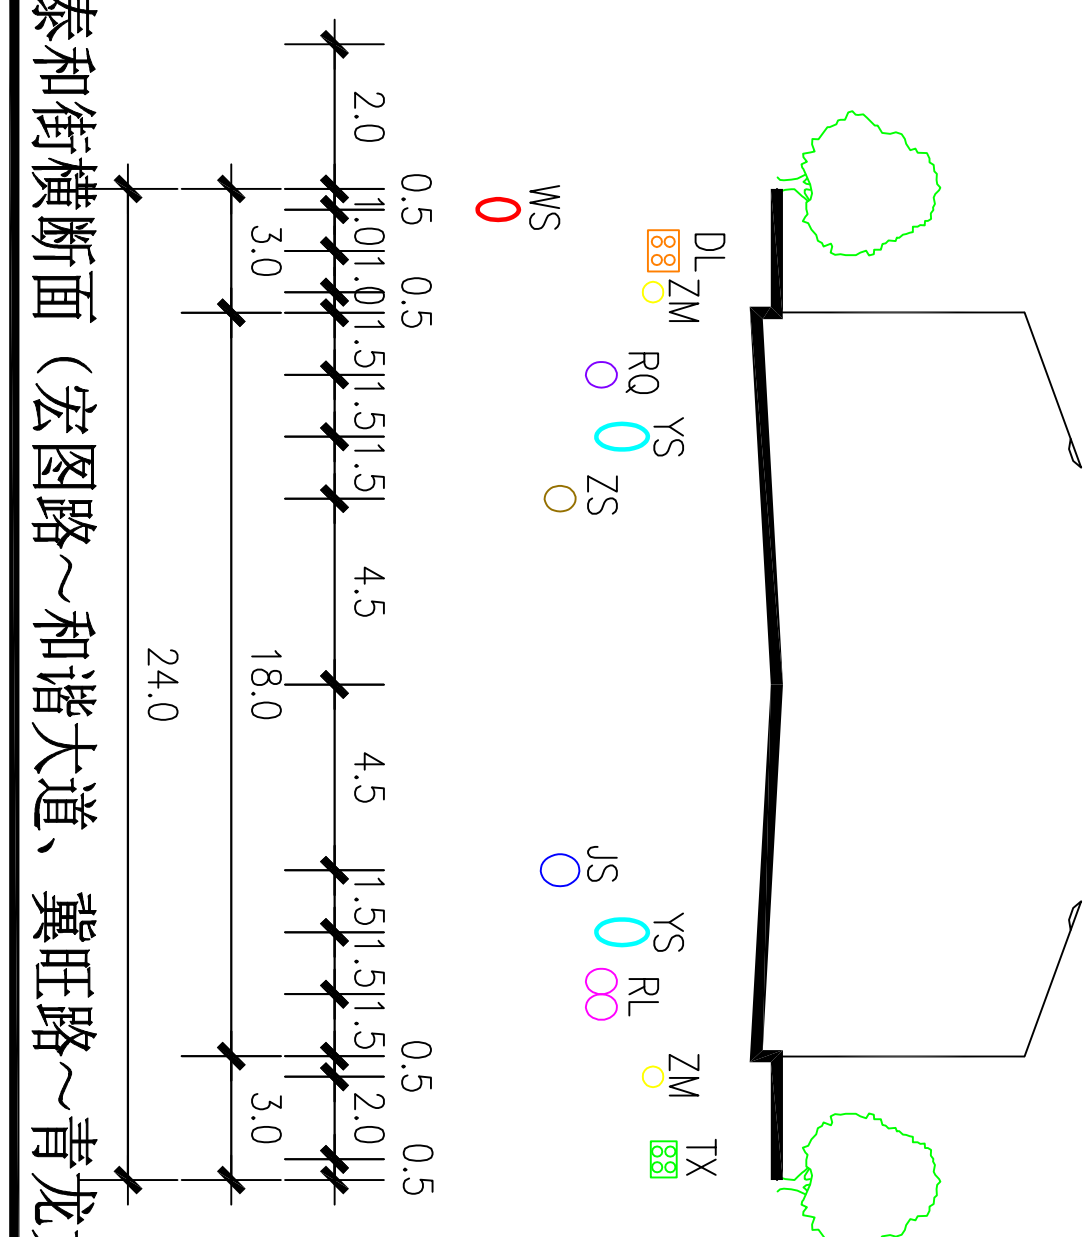

西东

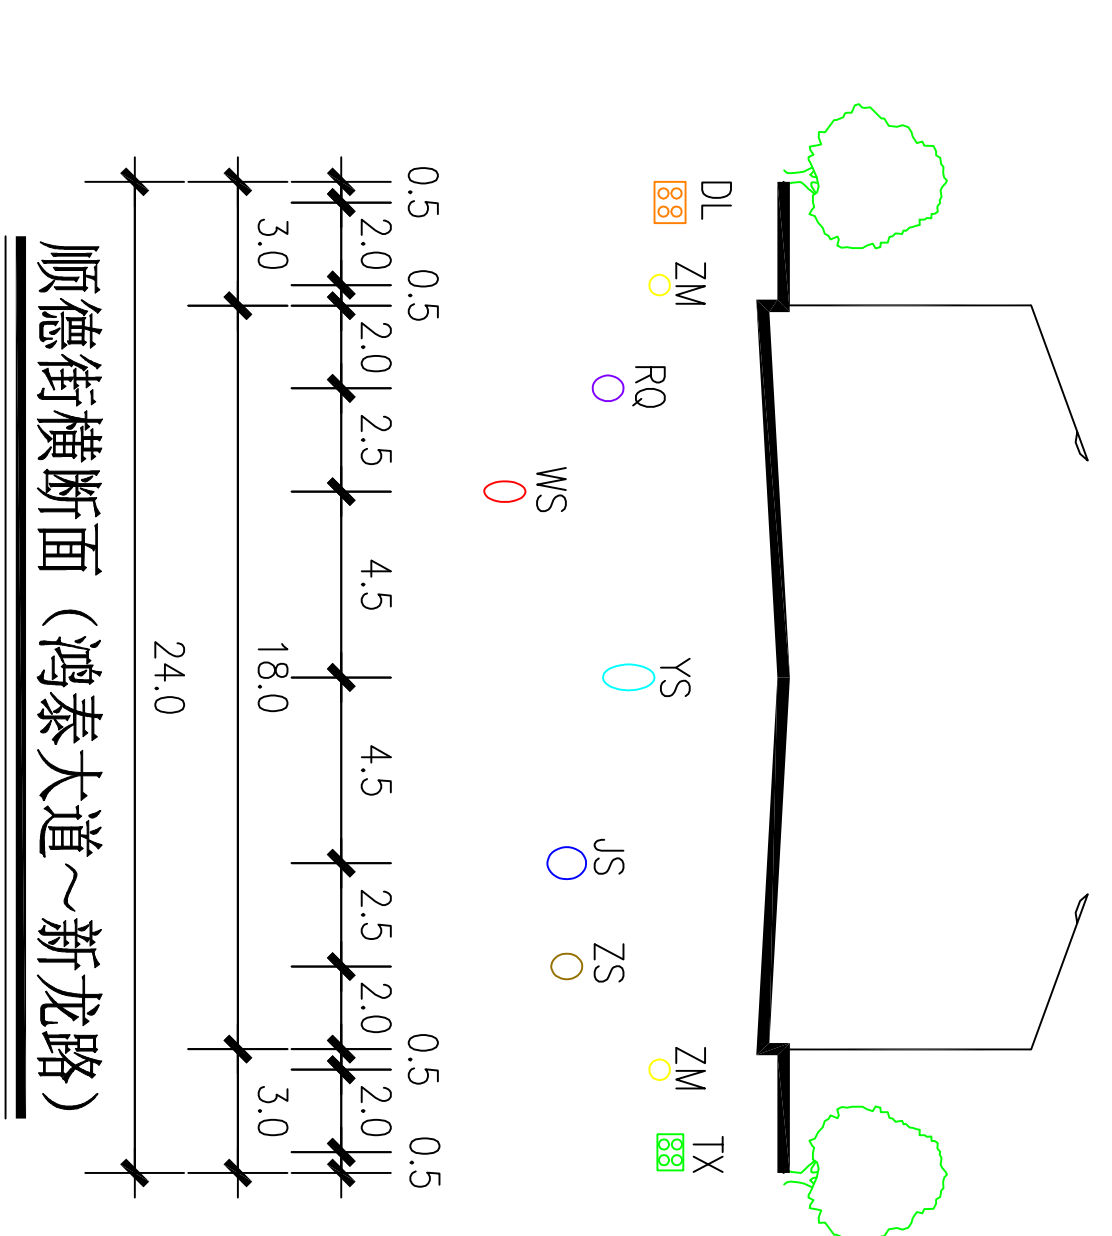


西东

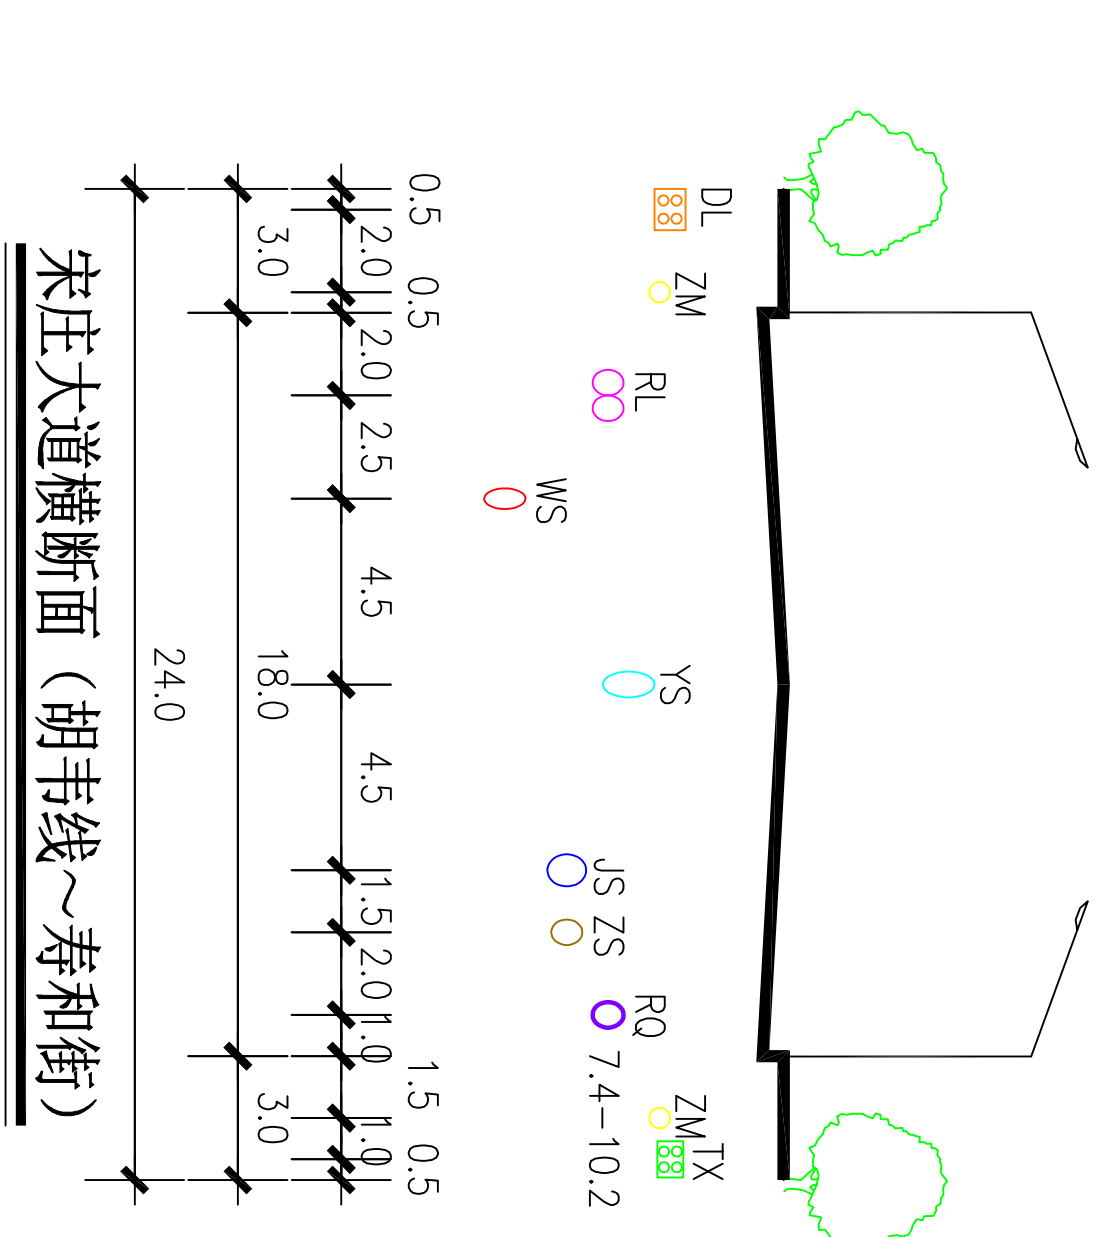

新乡县中心城区地下管线综合专项规划

2016 — 2030

——管线位置图

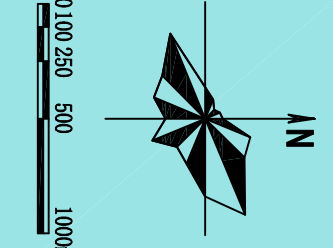



图例	JS 给水管道	WS 污水管道	DL 电力管线	ZM 照明管线	RL 热力管道	现状管道	图号
YS 雨水管道		ZS 中水管道	TX 通信管线	RQ 燃气管道		规划管道	19-29

西

东

南

北

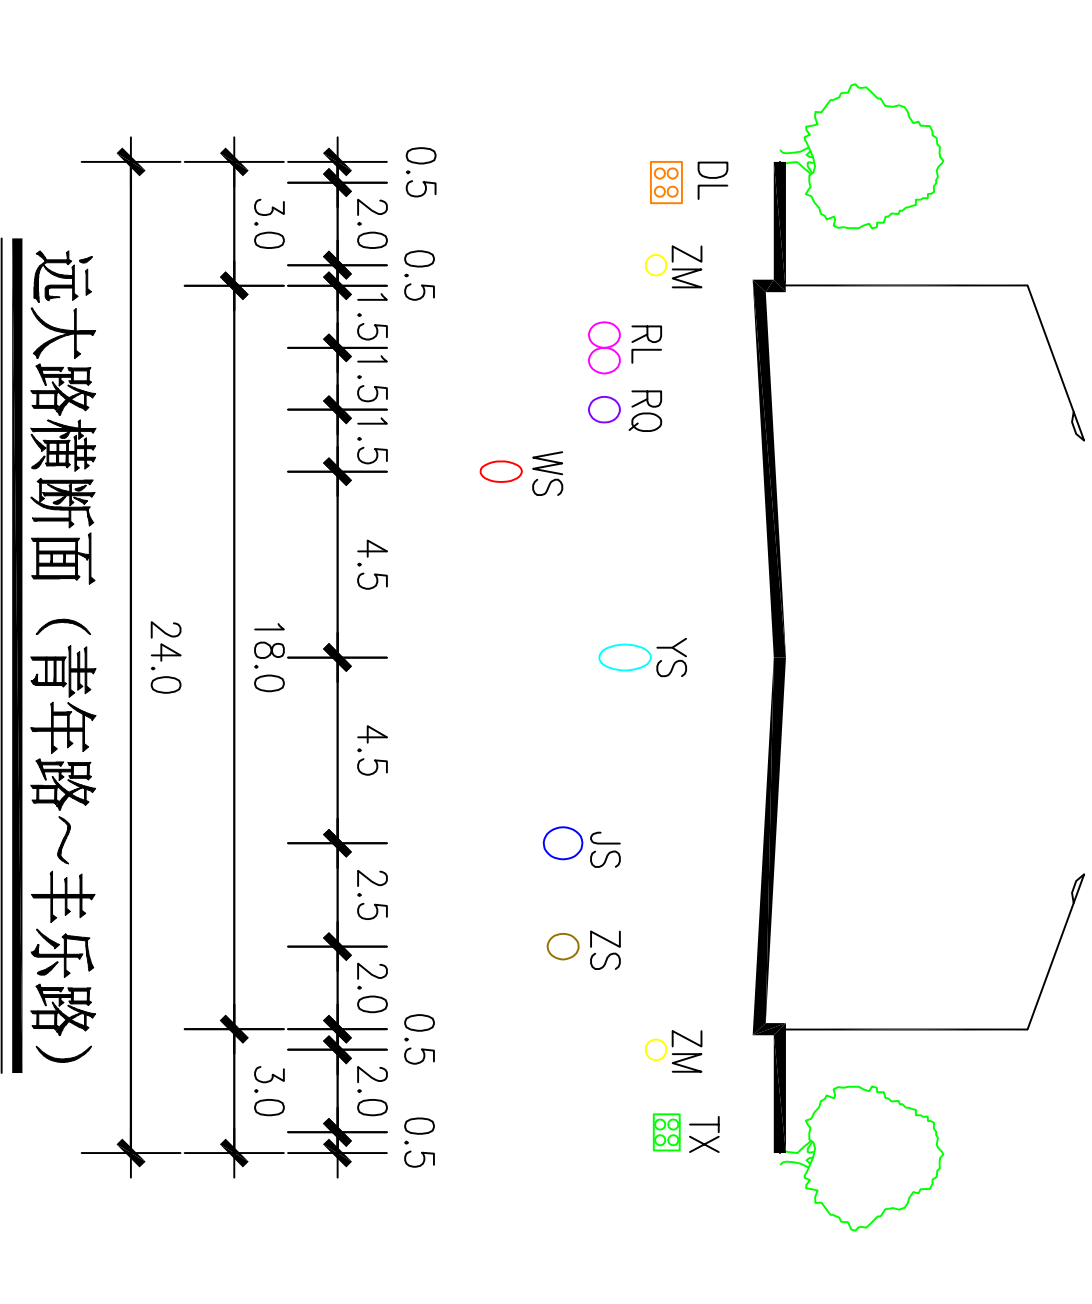
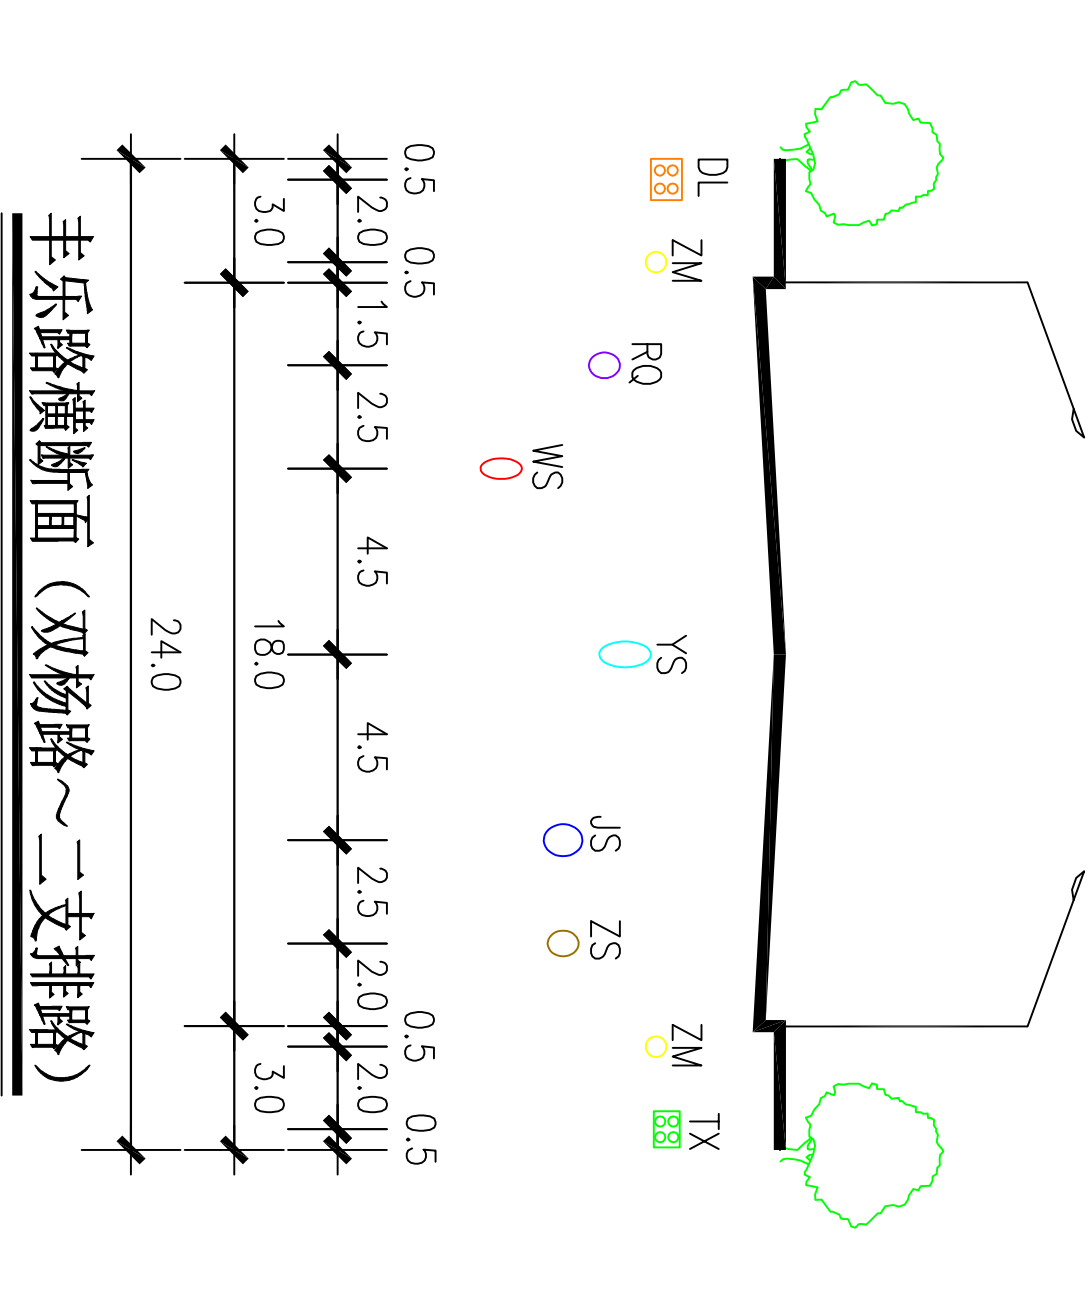


西

东

南


北

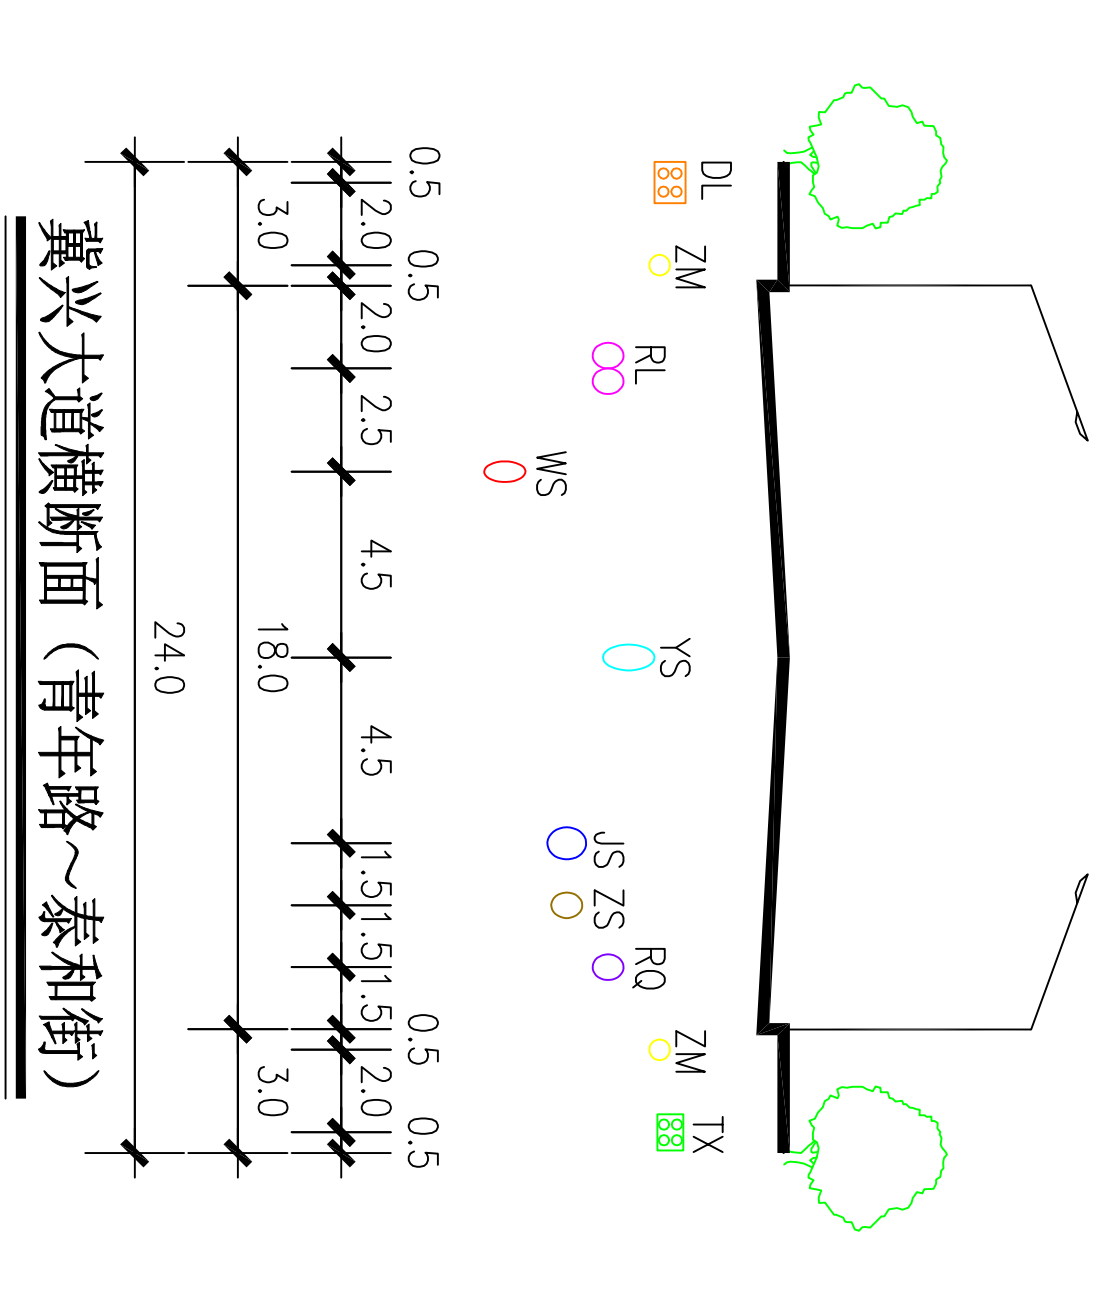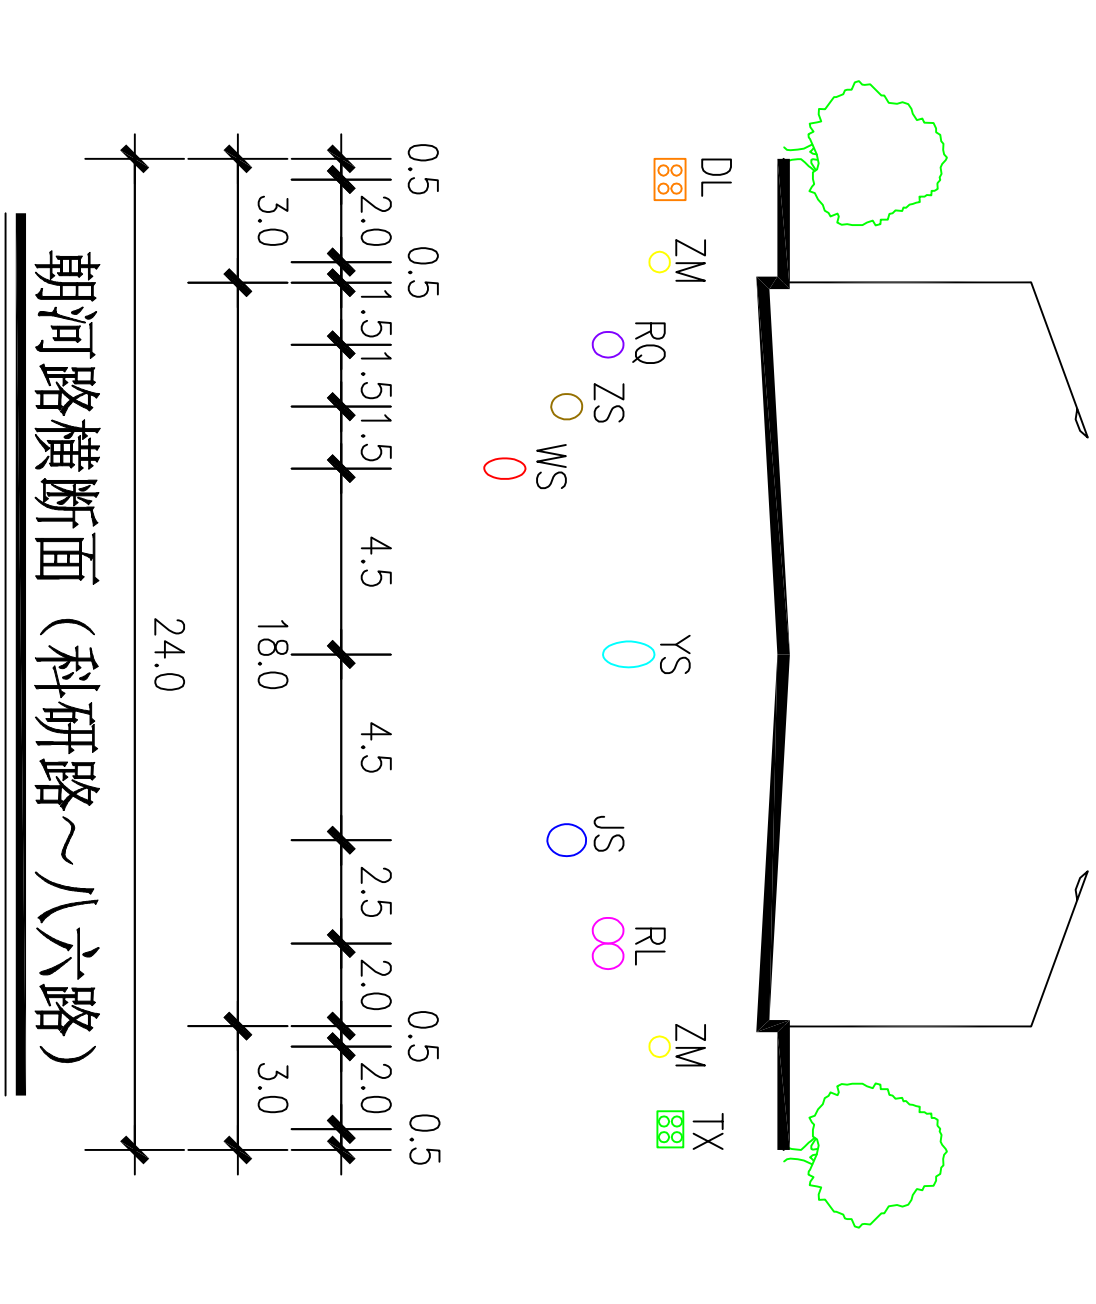

新乡县中心城区地下管线综合专项规划

2016 — 2030

——管线位置图

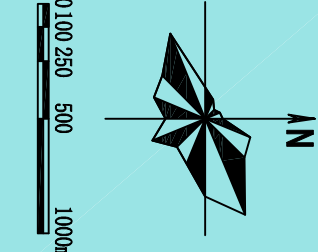

图例

JS 给水管道
YS 雨水管道

WS 污水管道
ZS 中水管道

DL 电力管线
TX 通信管线

ZM 照明管线
RQ 燃气管道

RL 热力管道

○ 现状管道
○ 规划管道

河南省城乡规划设计研究院有限公司
HENAN INSTITUTE OF URBAN PLANNING & DESIGN, CO., LTD
城乡规划设计资质证书号: [建] 城规编 (141165)
市政工程设计专业甲级: 证书编号A141002826


图号
19-30

南


北

西

东

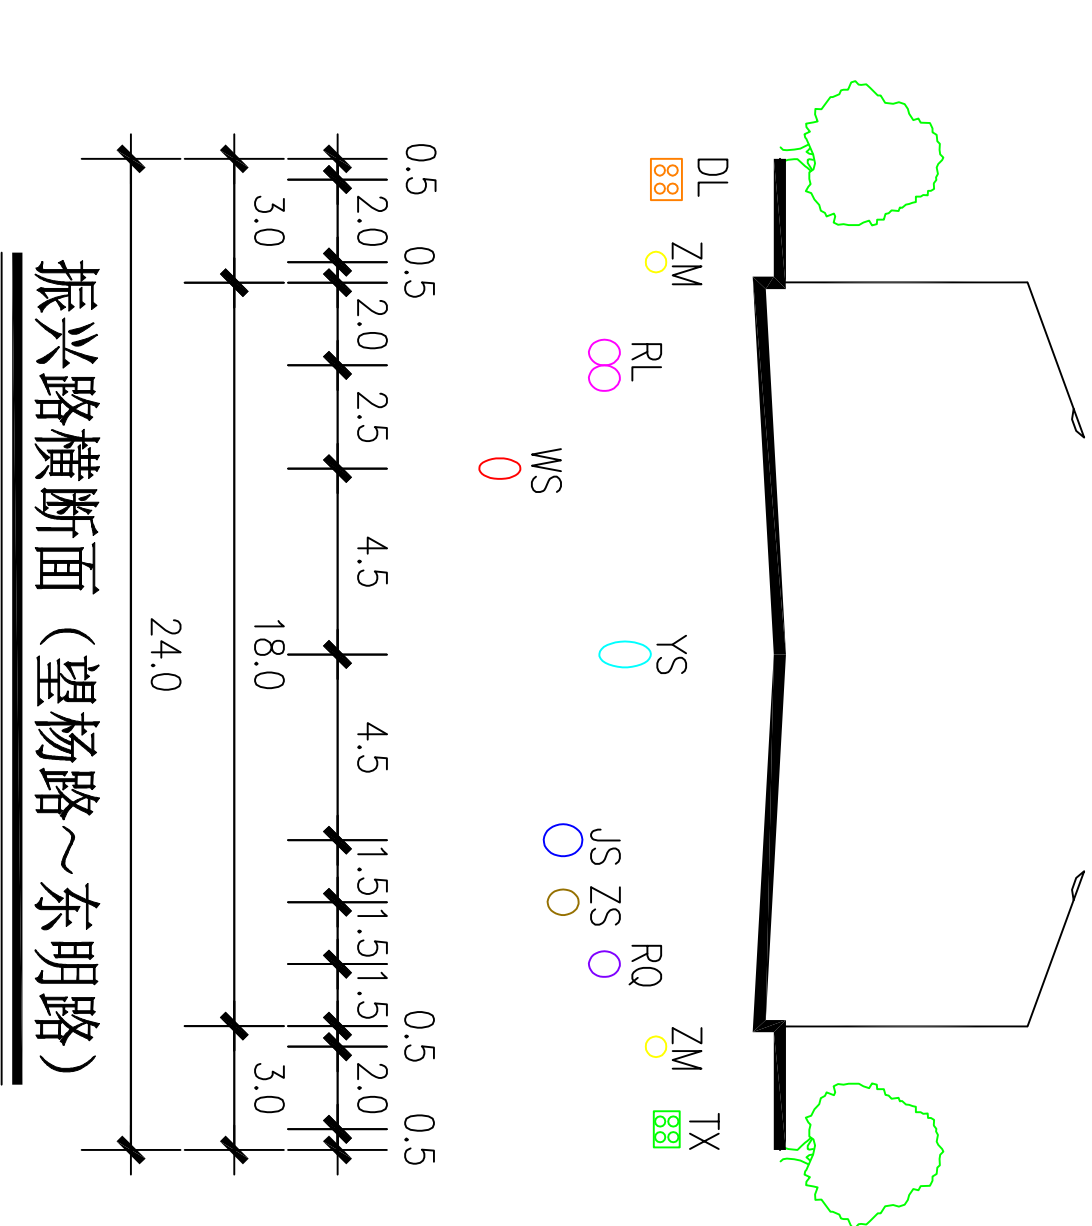

振兴路横断面（望杨路～东明路）

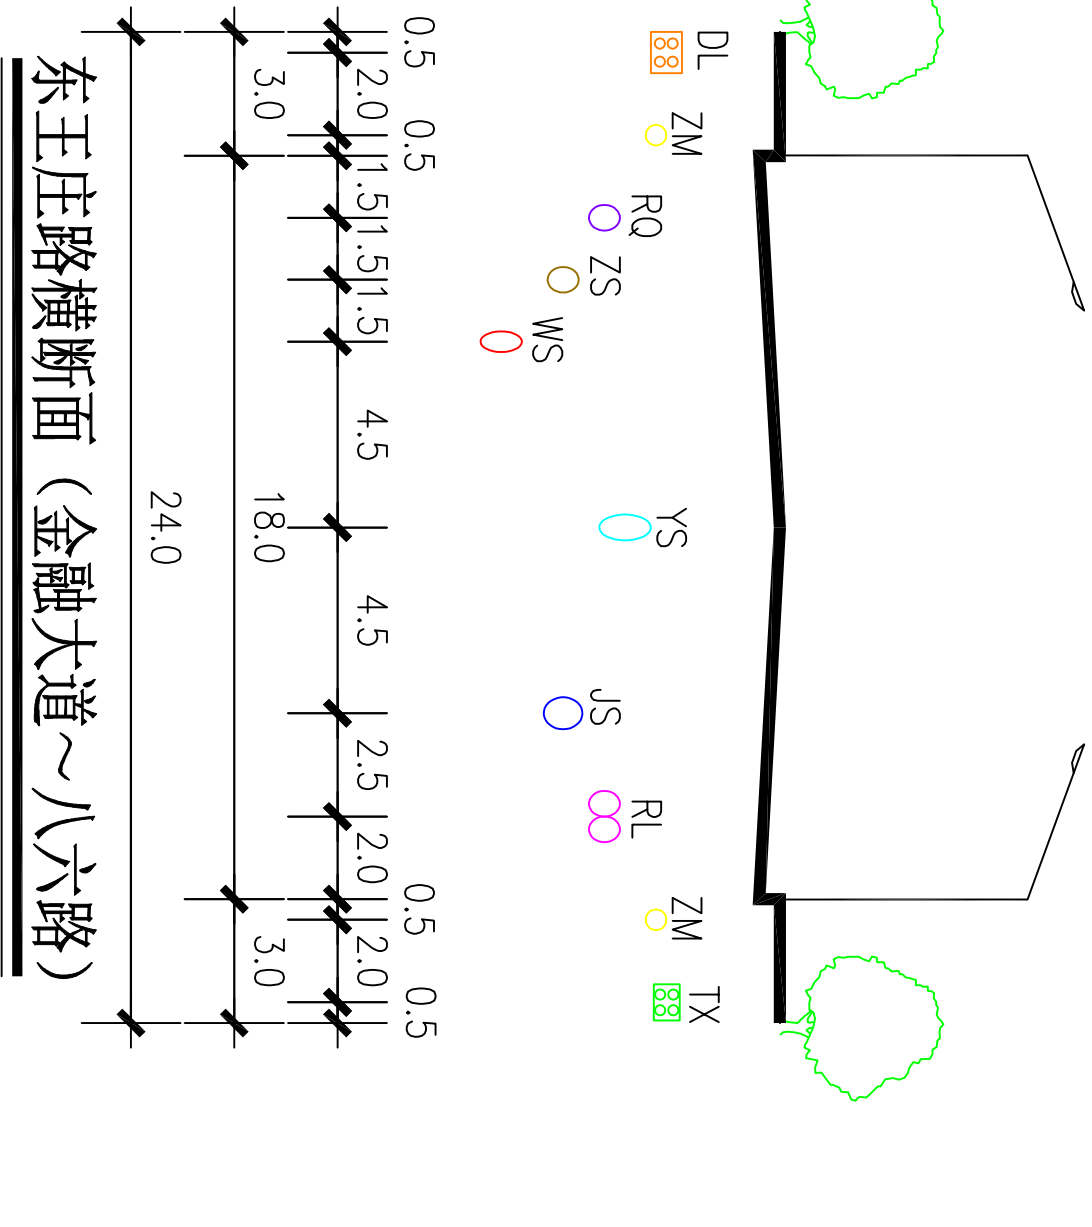


东王庄路横断面（金融大道～八六路）

西


东

西

东

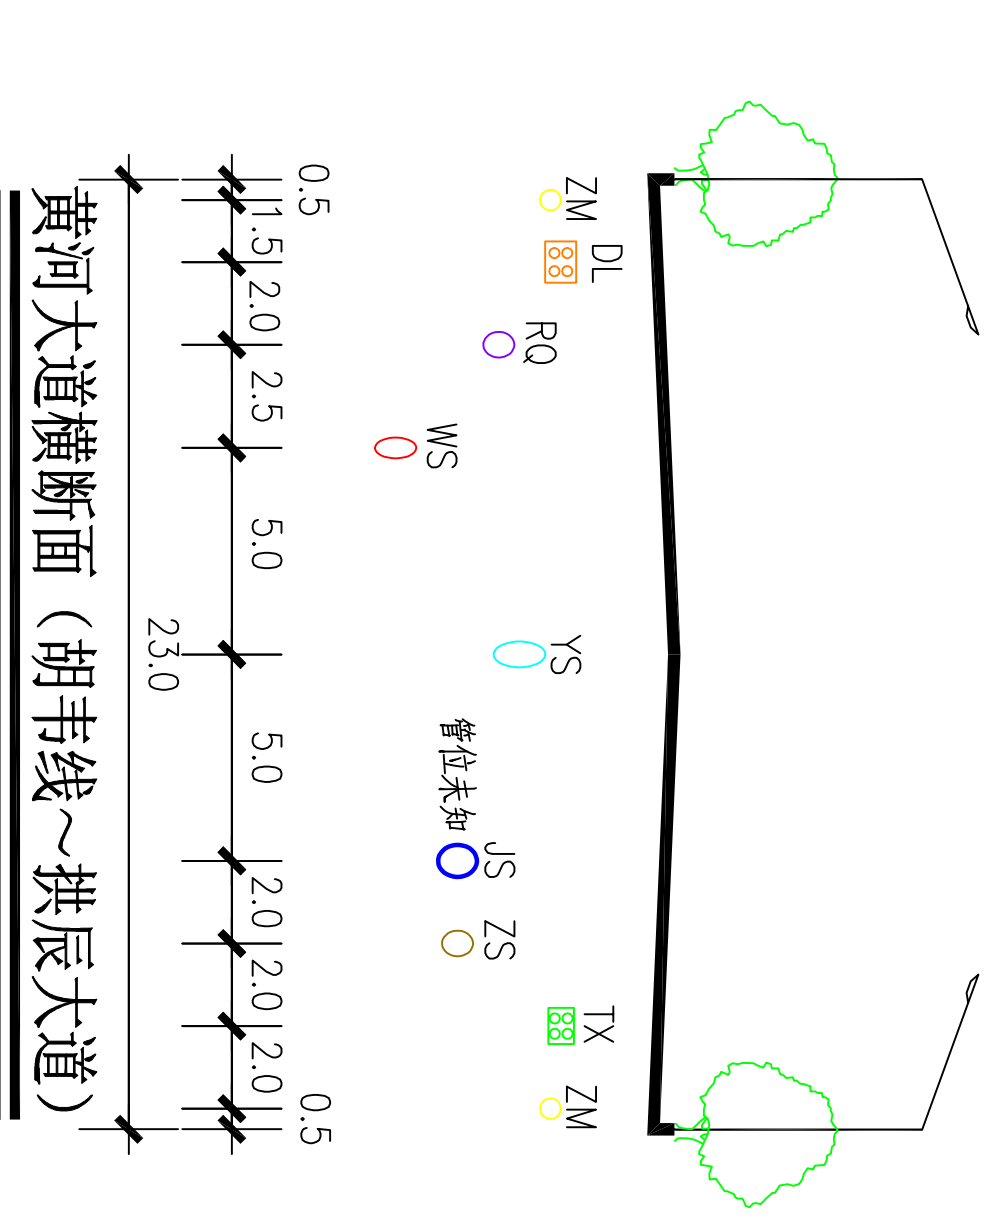

黄河大道横断面（胡韦线～拱辰大道）

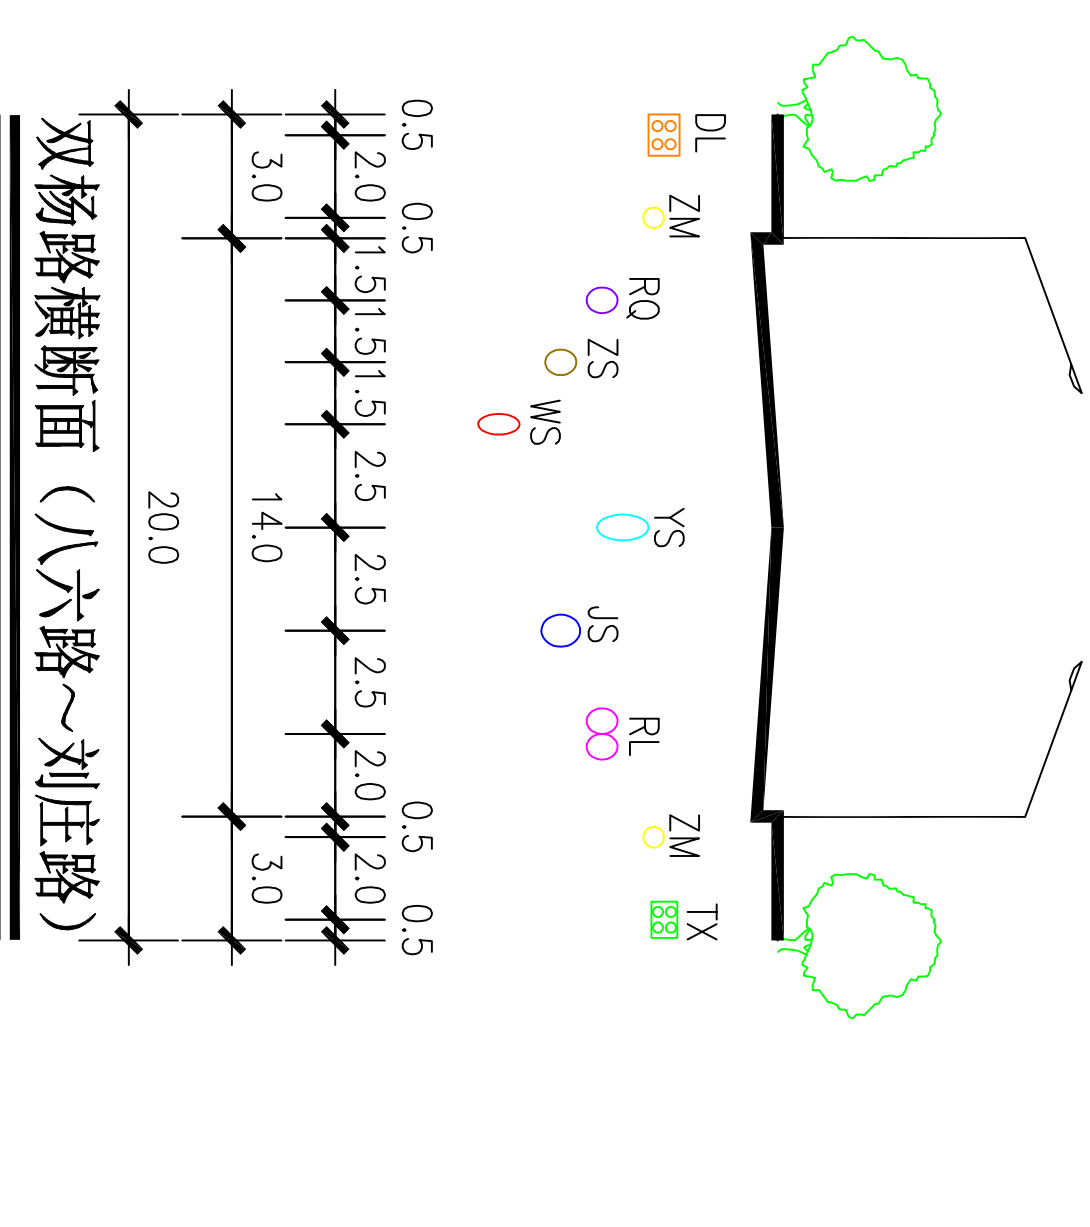


双杨路横断面（八六路～刘庄路）

新乡县中心城区地下管线综合专项规划

2016

2030

管线位置图

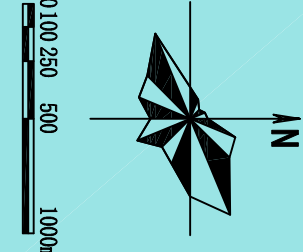

图例

JS

给水管道
雨水管道

WS

污水管道
中水管道

DL

电力管线
通信管线

ZM

照明管线
燃气管道

RL

热力管道

○


现状管道
规划管道




河南省城乡规划设计研究院有限公司
HENAN INSTITUTE OF URBAN PLANNING & DESIGN, CO., LTD
城乡规划设计资质证书等级：[乙] 城规编（141165）
市政工程设计专业甲级：证书编号A141002826

图号
19-31

西东南北西东

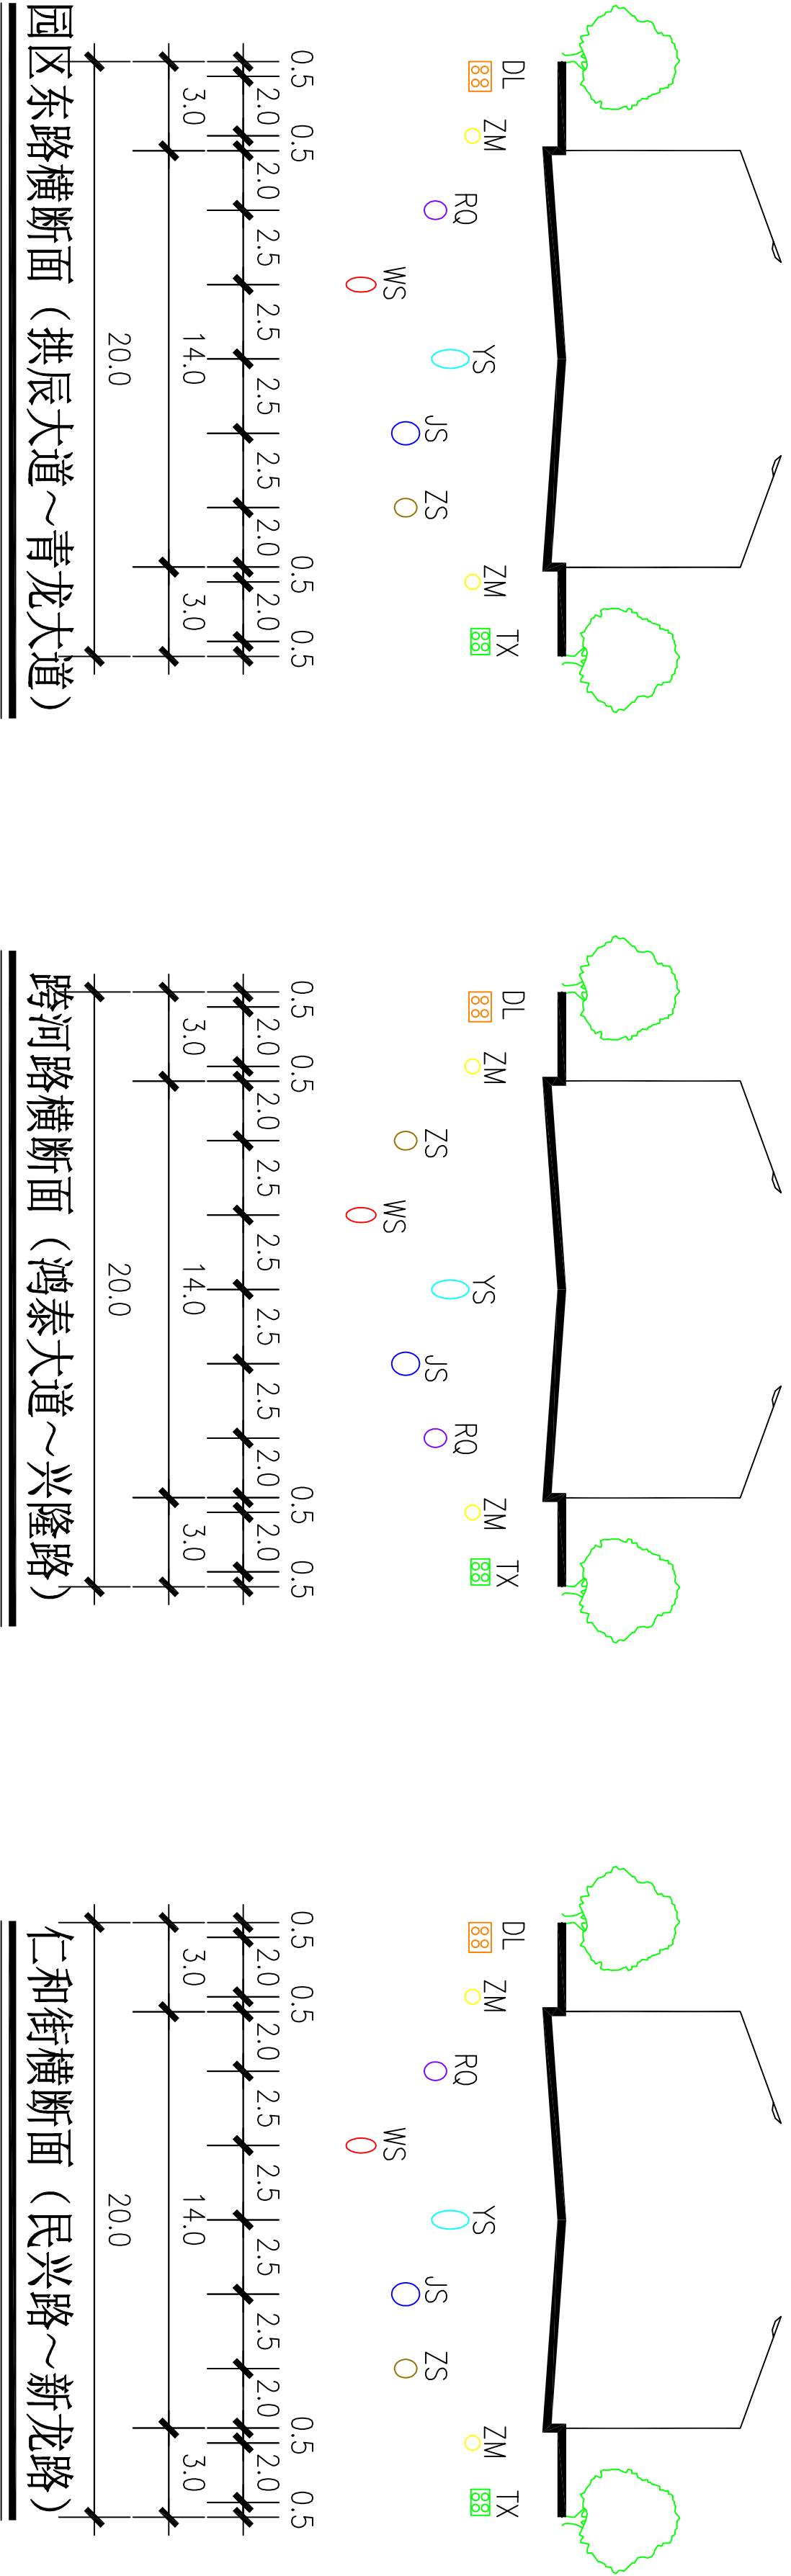


西东西东南北

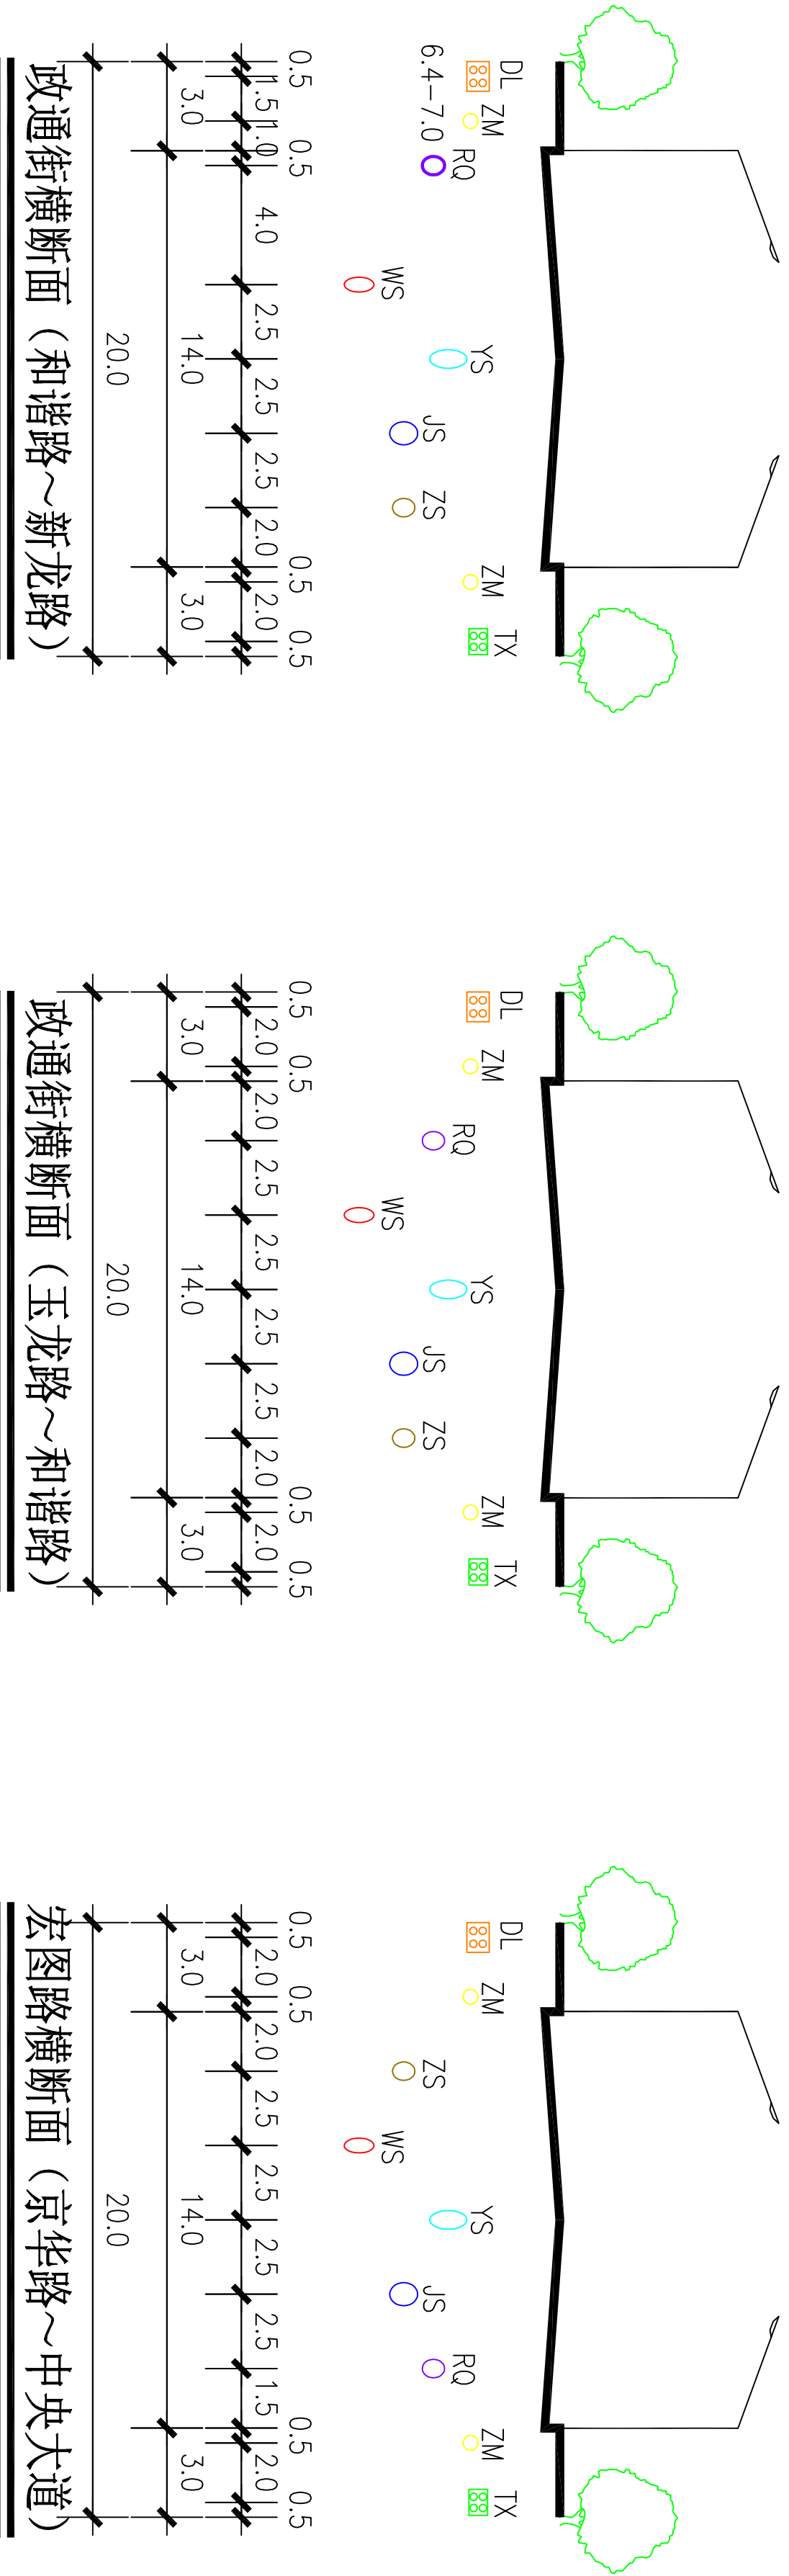

新乡县中心城区地下管线综合专项规划

2016 — 2030

——管线位置图

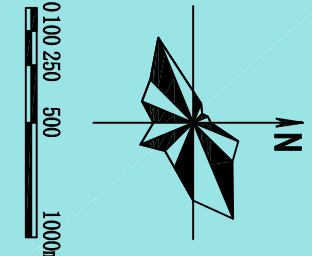




图例	JS 给水管道	WS 污水管道	DL 电力管线	ZM 照明管线	RL 热力管道	现状管道	图号
YS 雨水管道		ZS 中水管道	TX 通信管线	RQ 燃气管道		规划管道	19-32

西

东
西

东
南

北

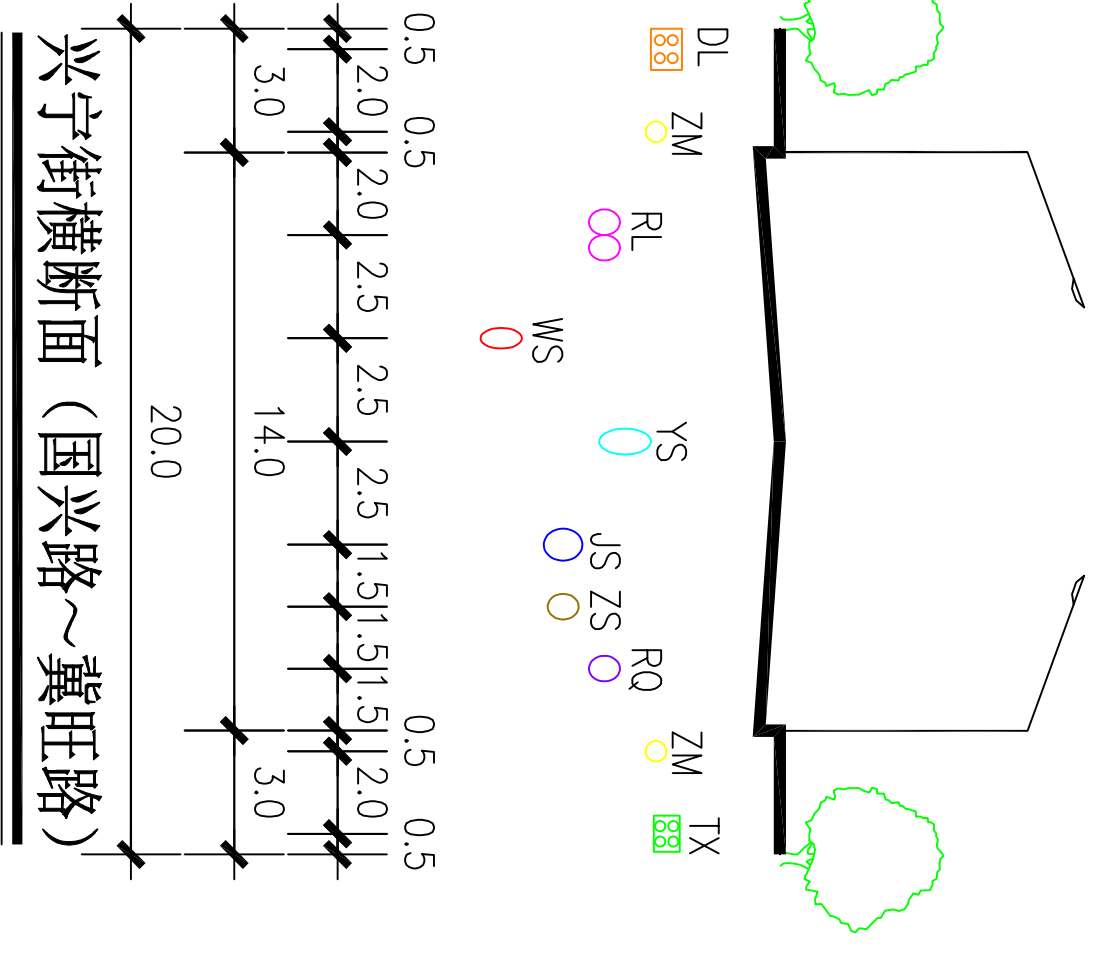
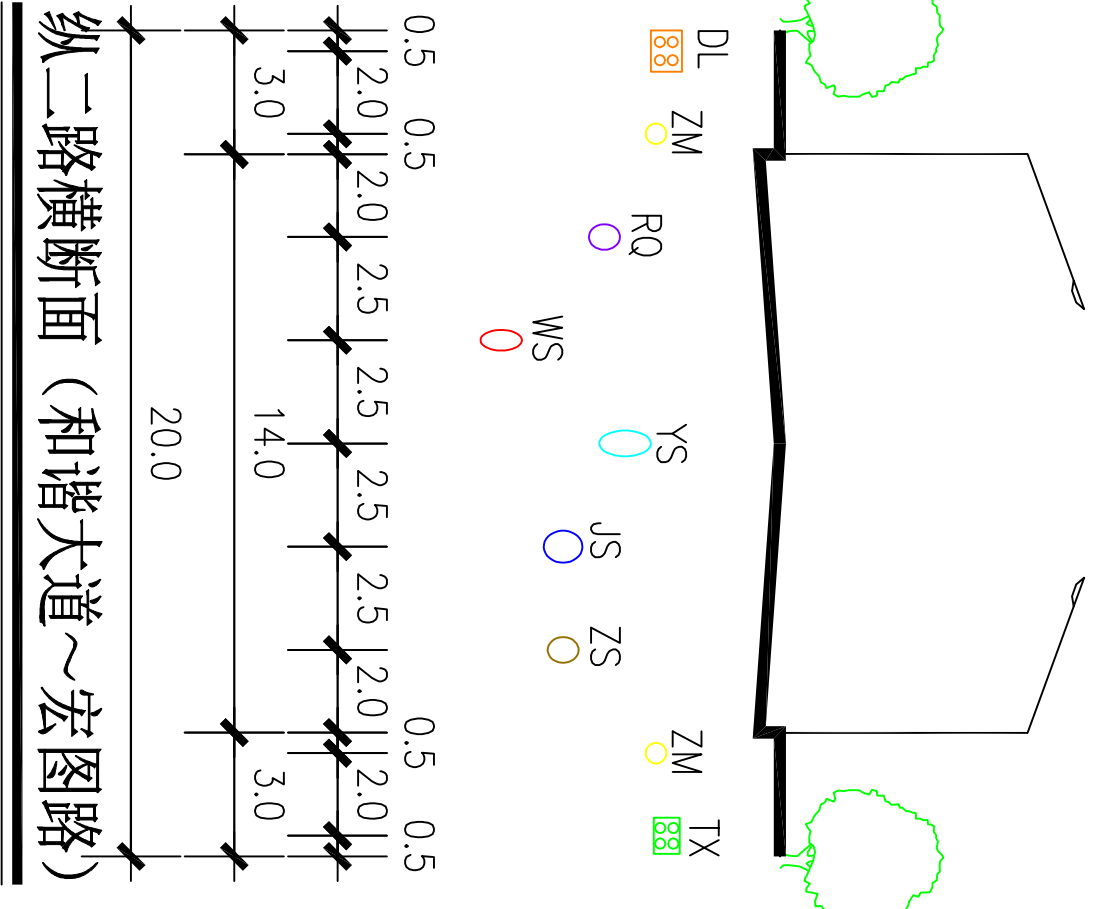
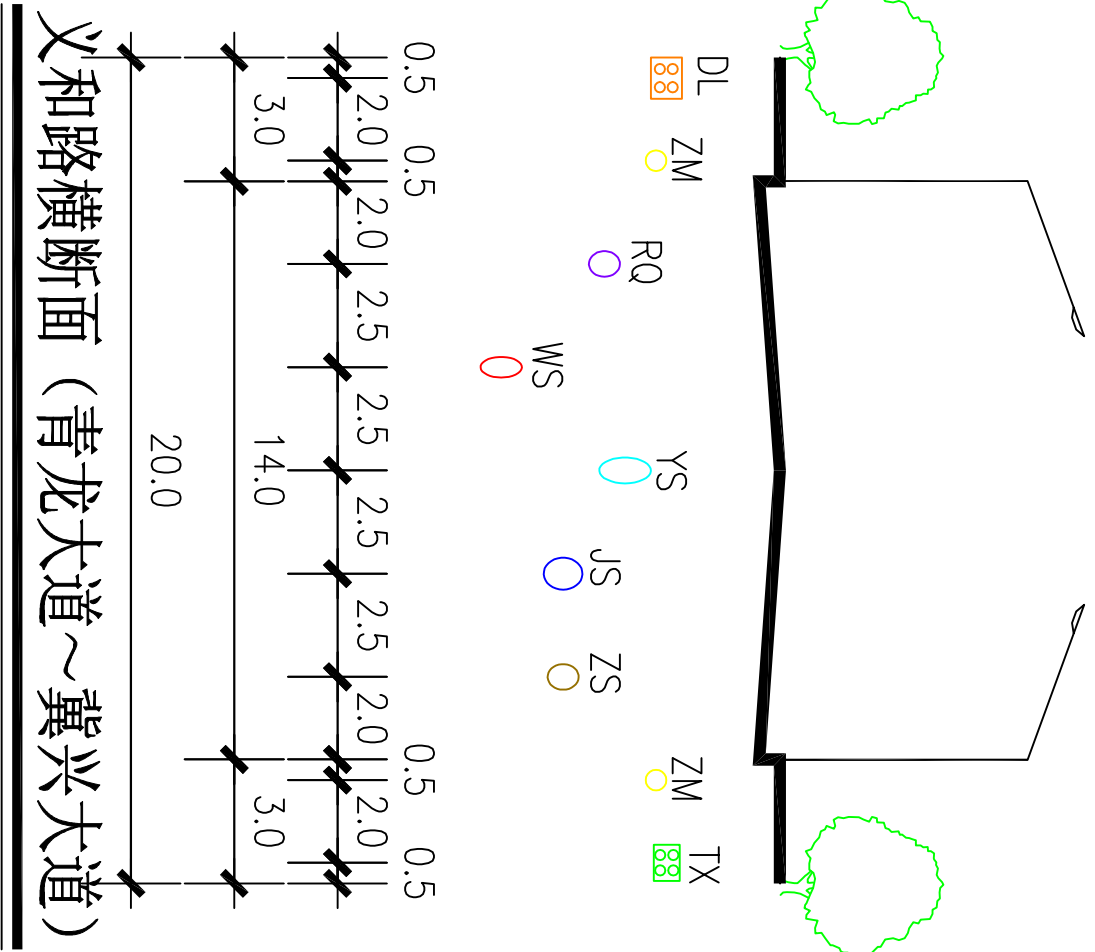


南

北
南

北
西


东

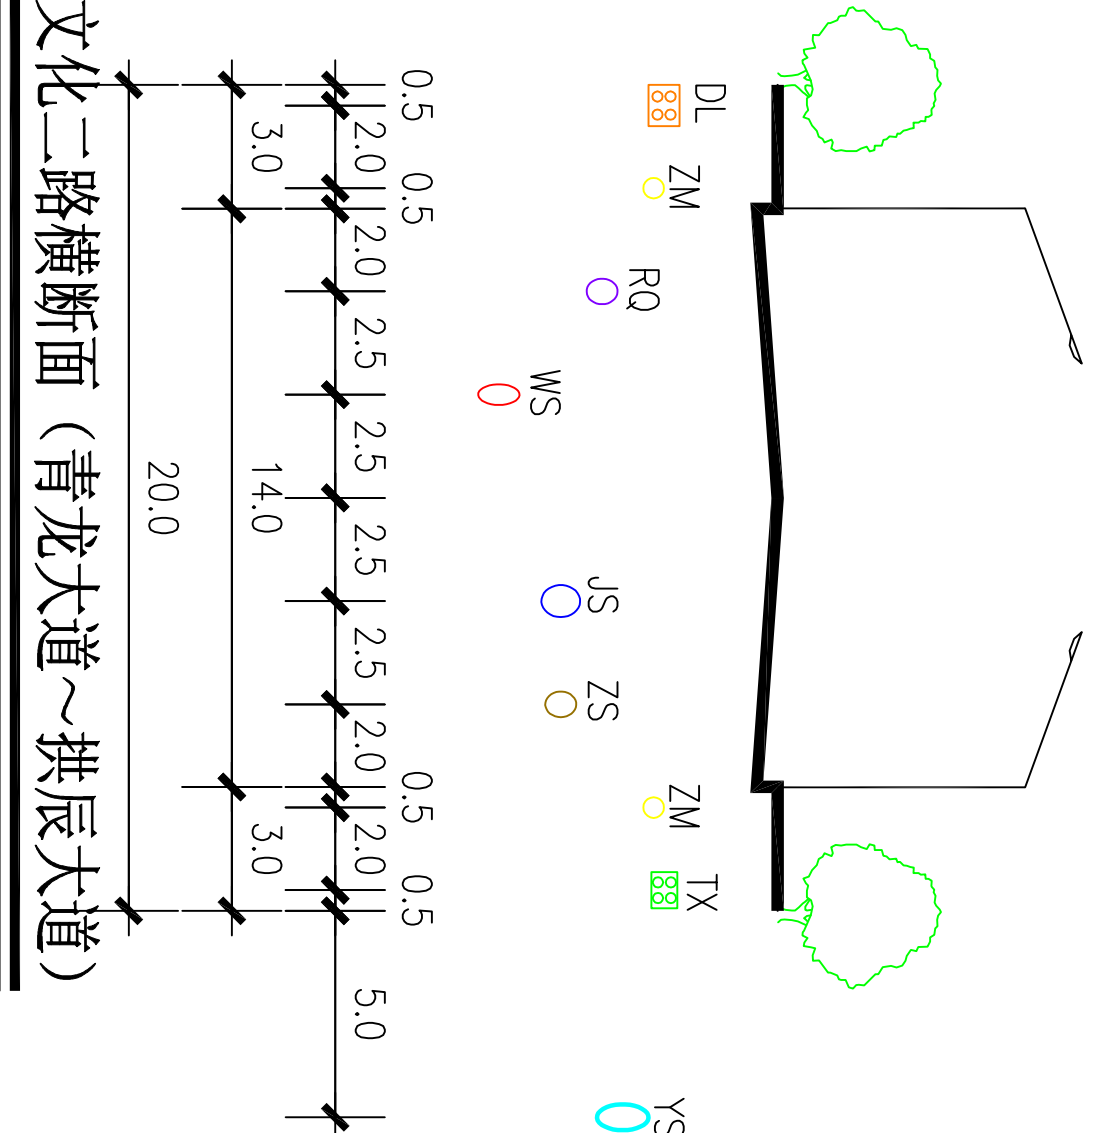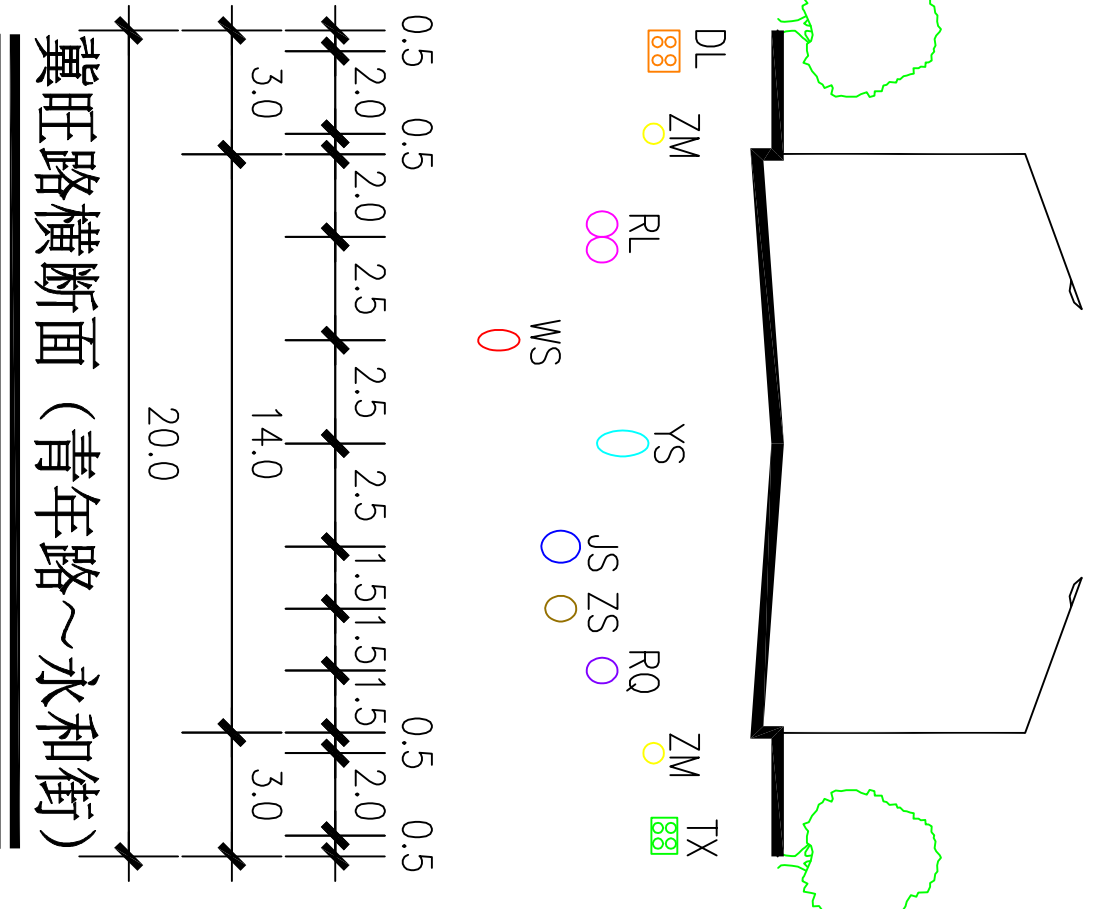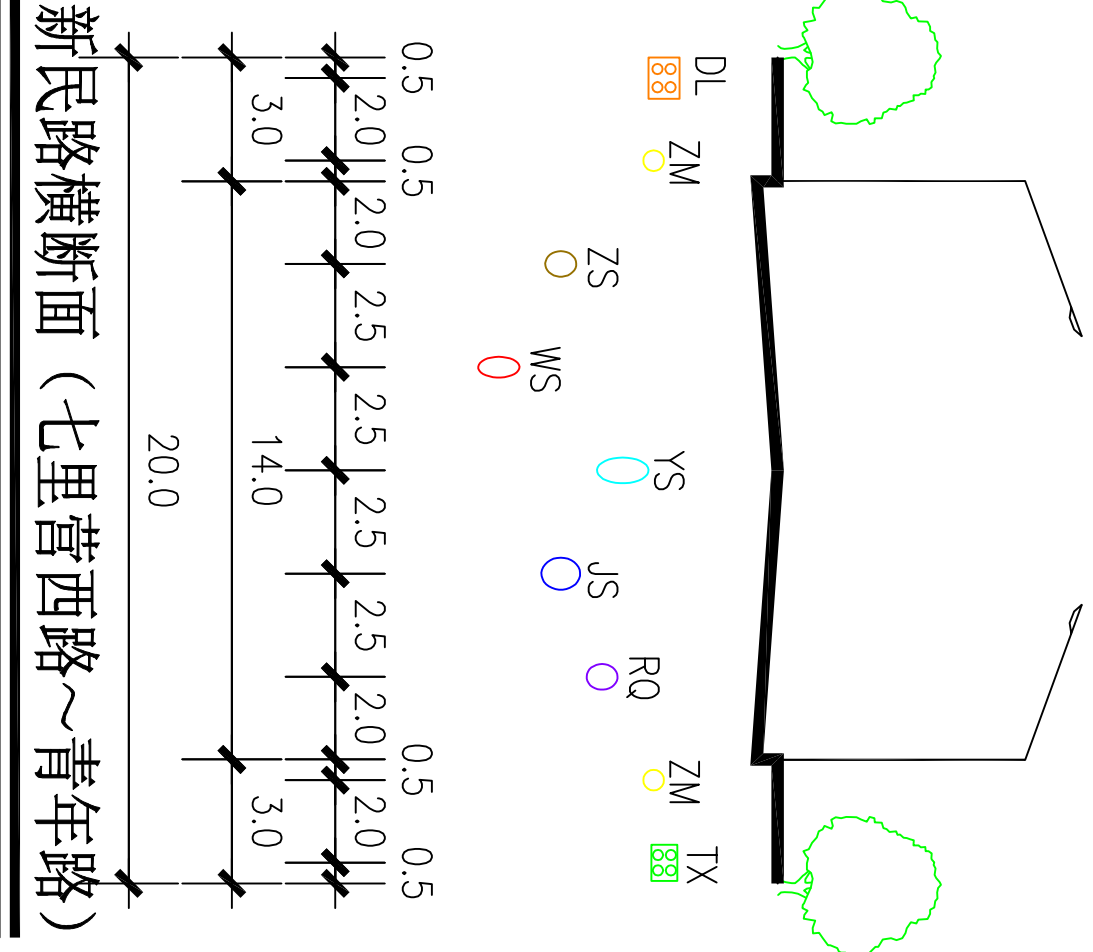

新乡县中心城区地下管线综合专项规划

2016 — 2030

——管线位置图

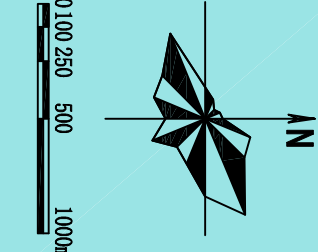




图例	JS	WS	DL	ZM	RL	现状管道	图号
	给水管道	污水管道	电力管线	照明管线	热力管道	规划管道	
	YS	ZS	TX	RQ			19-33
	雨水管道	中水管道	通信管线	燃气管道			

西

东
西

东
西

东


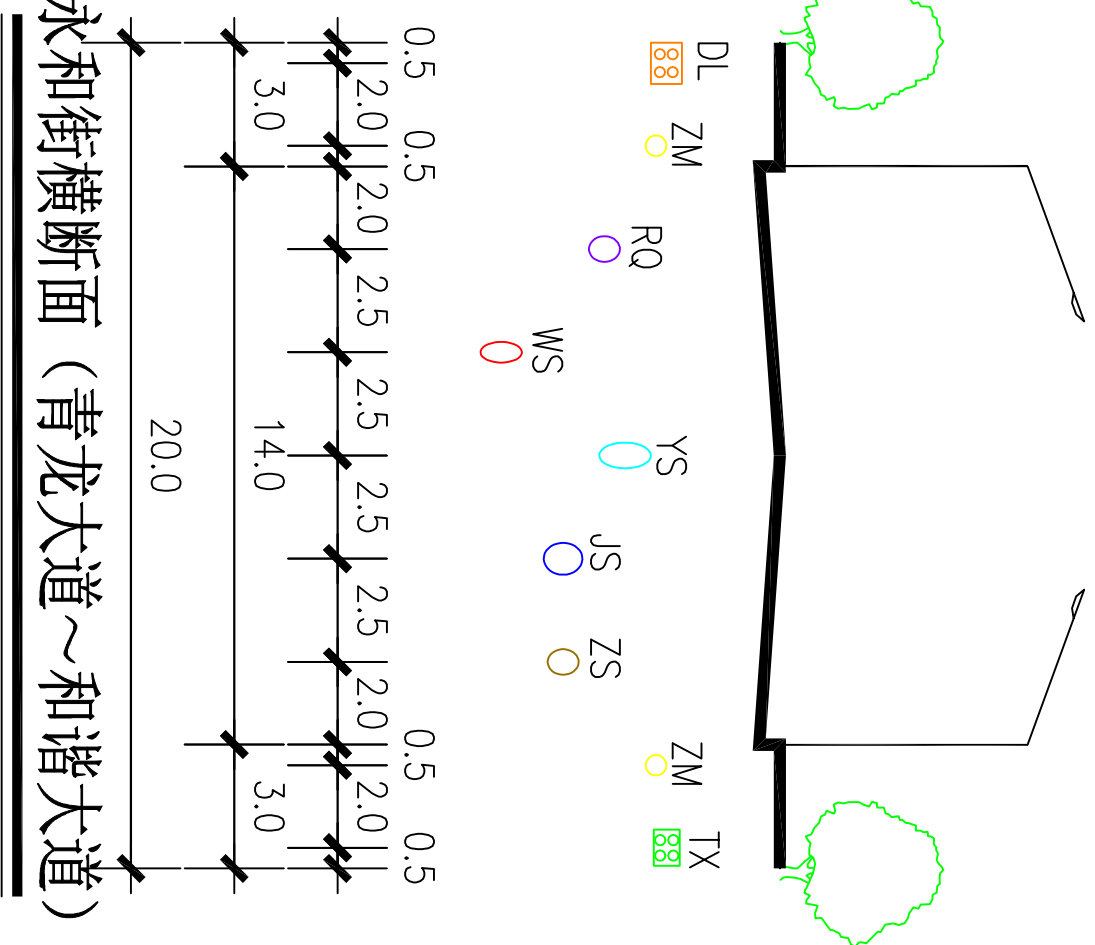
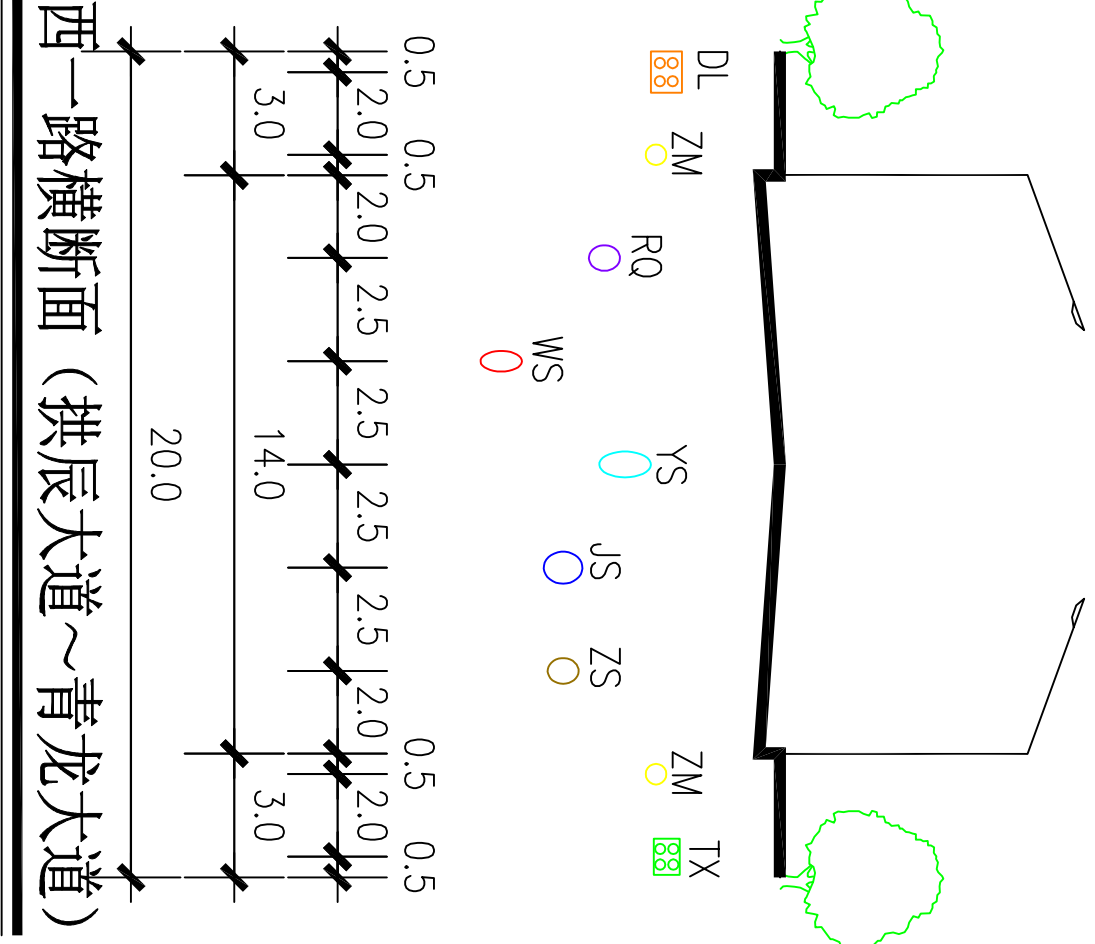
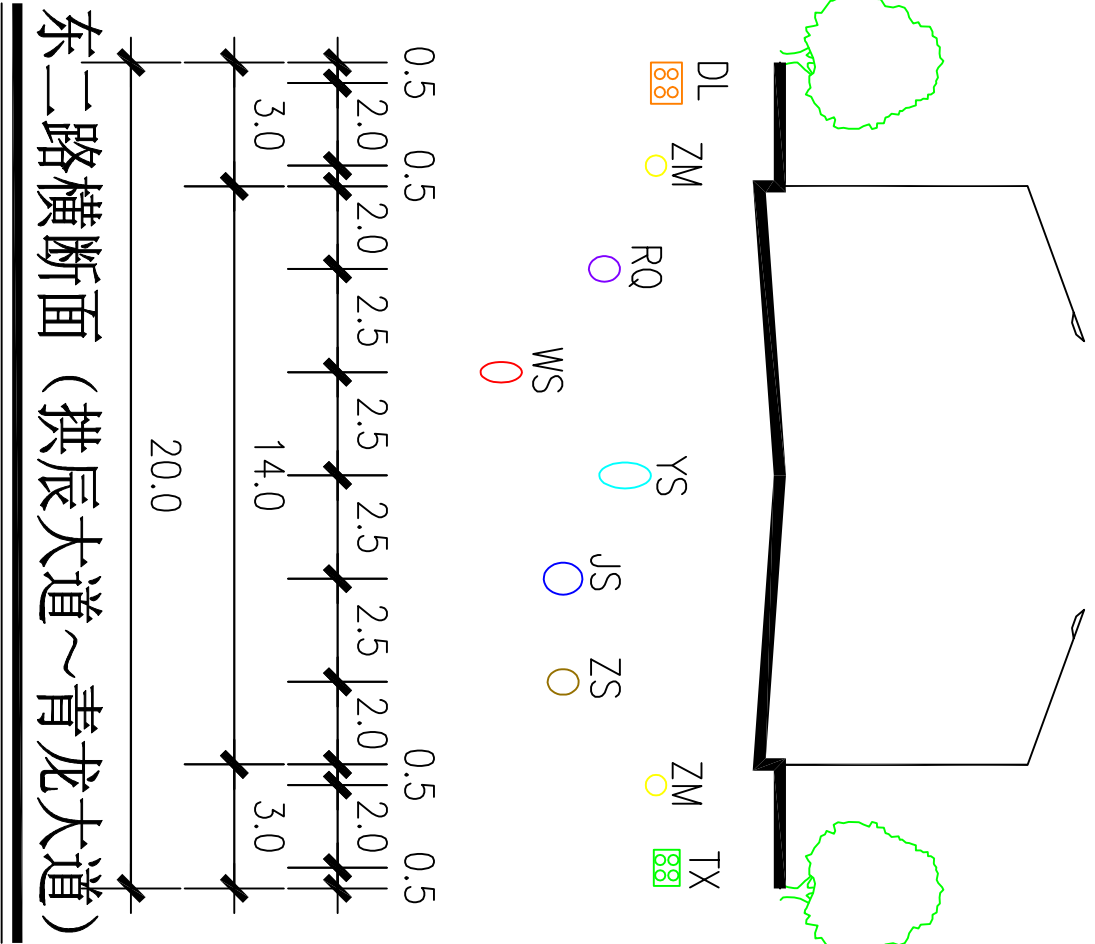


西

东
南

北
西

东

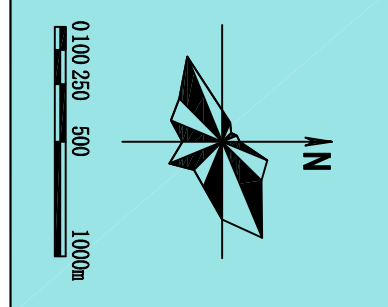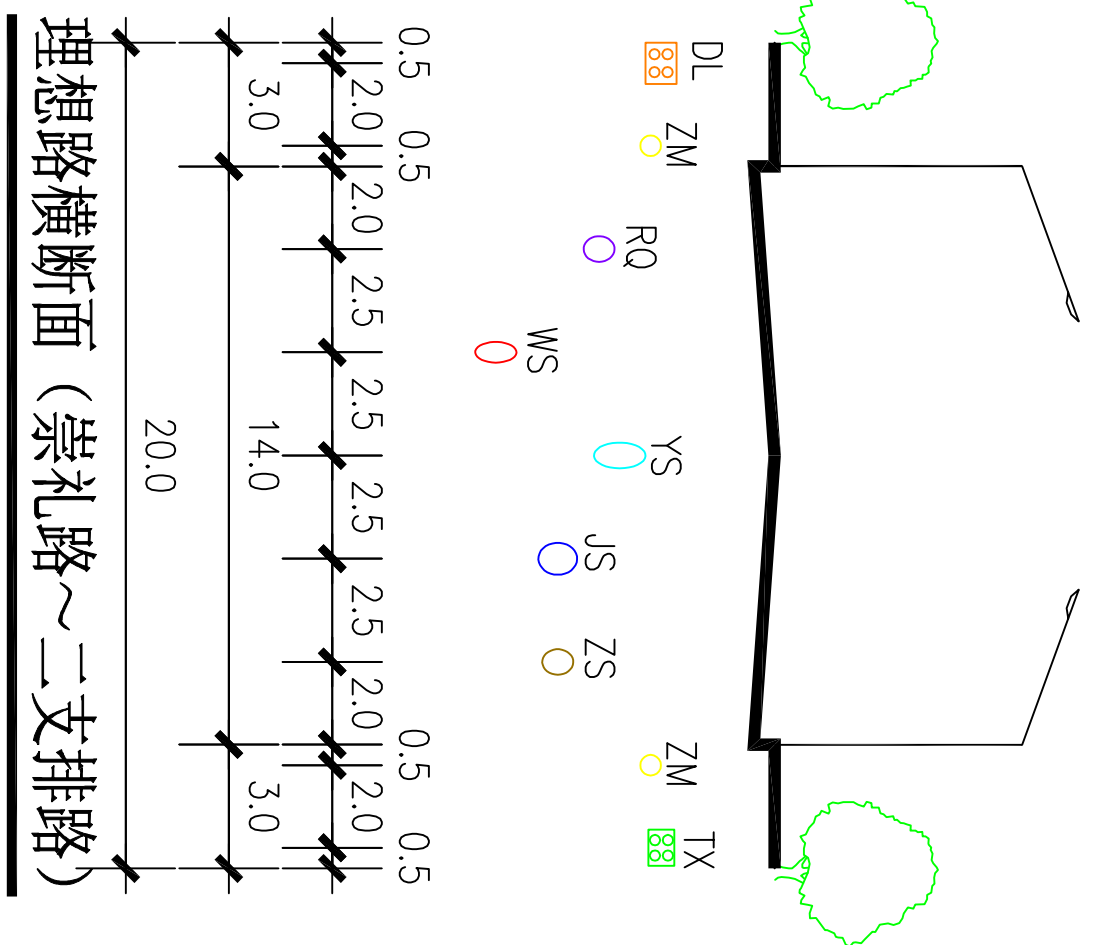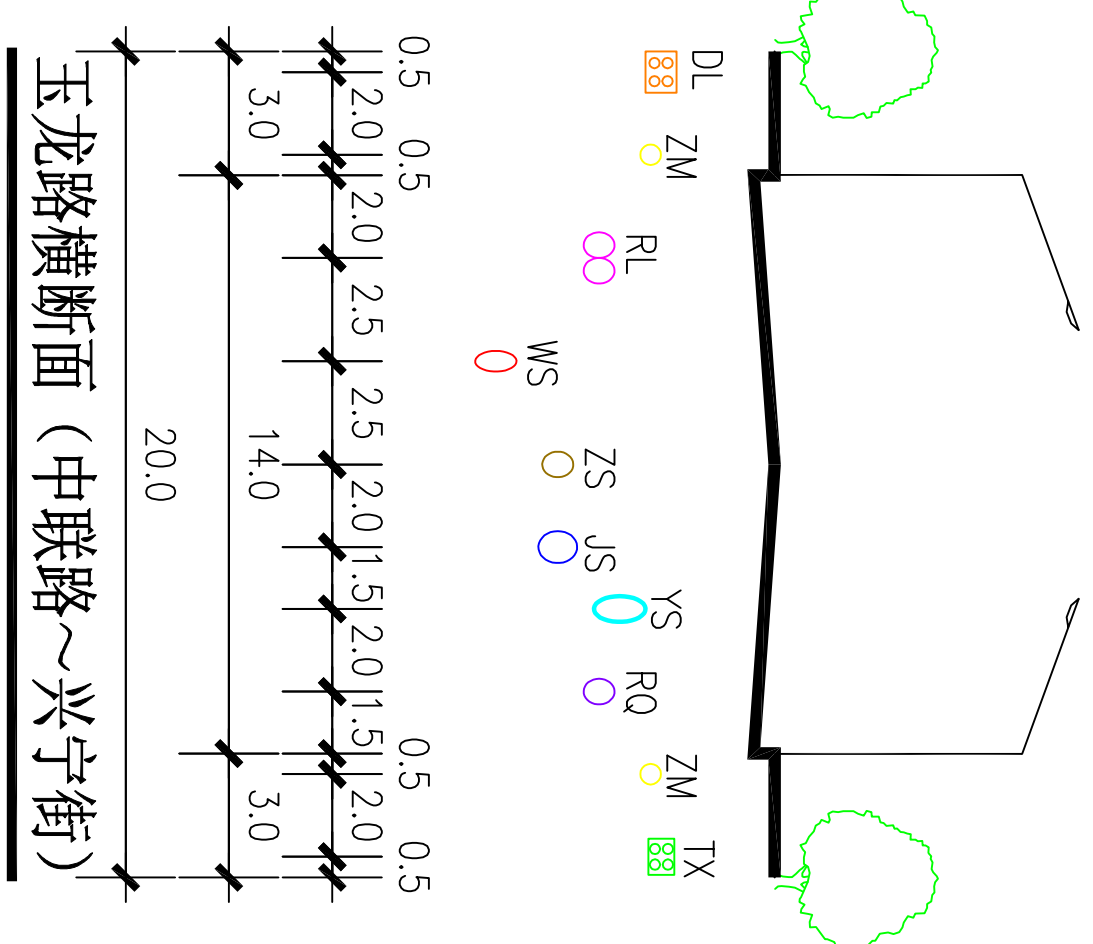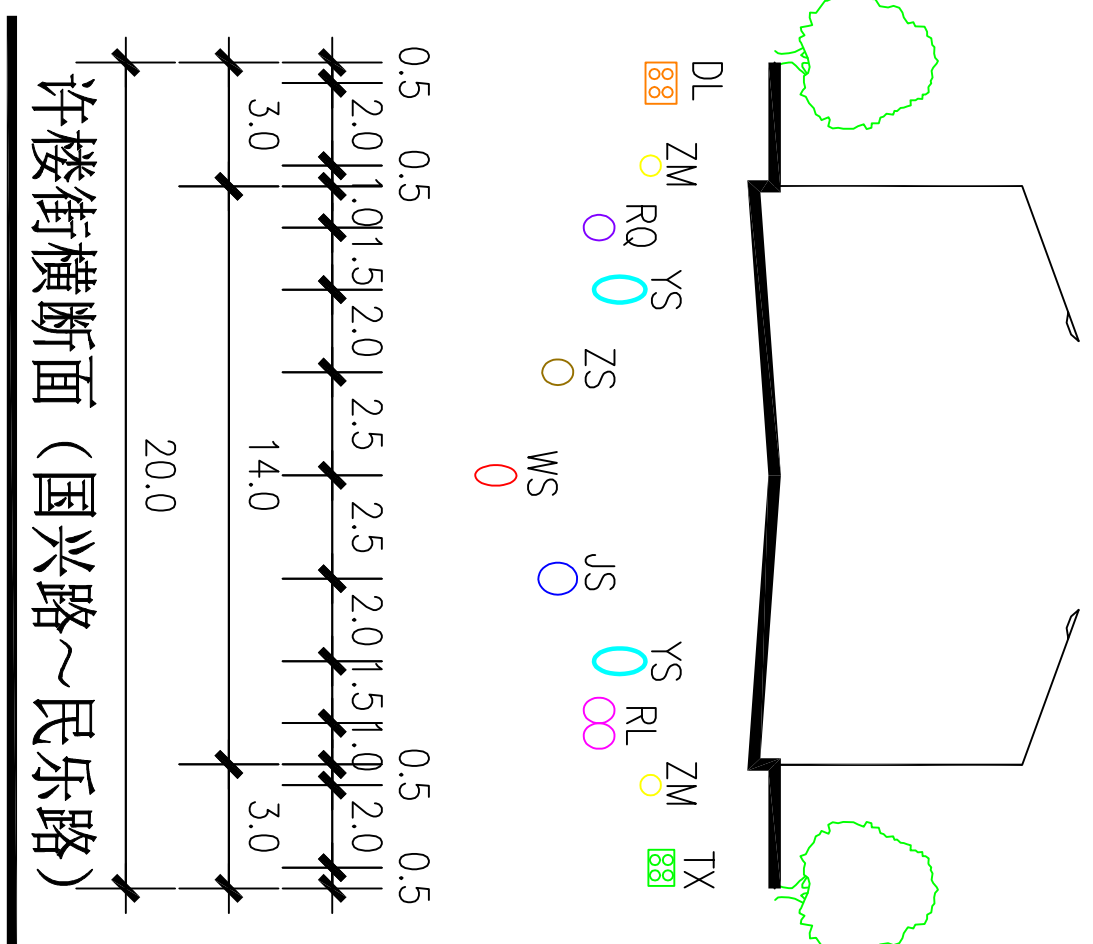

———管线位置图
2016 — 2030
新乡县中心城区地下管线综合专项规划

图例




JS	给水管道	WS	污水管道	DL	电力管线	ZM	照明管线	RL	热力管道	○	现状管道
YS	雨水管道	ZS	中水管道	TX	通信管线	RQ	燃气管道			○	规划管道

南

北 西

东 西

东

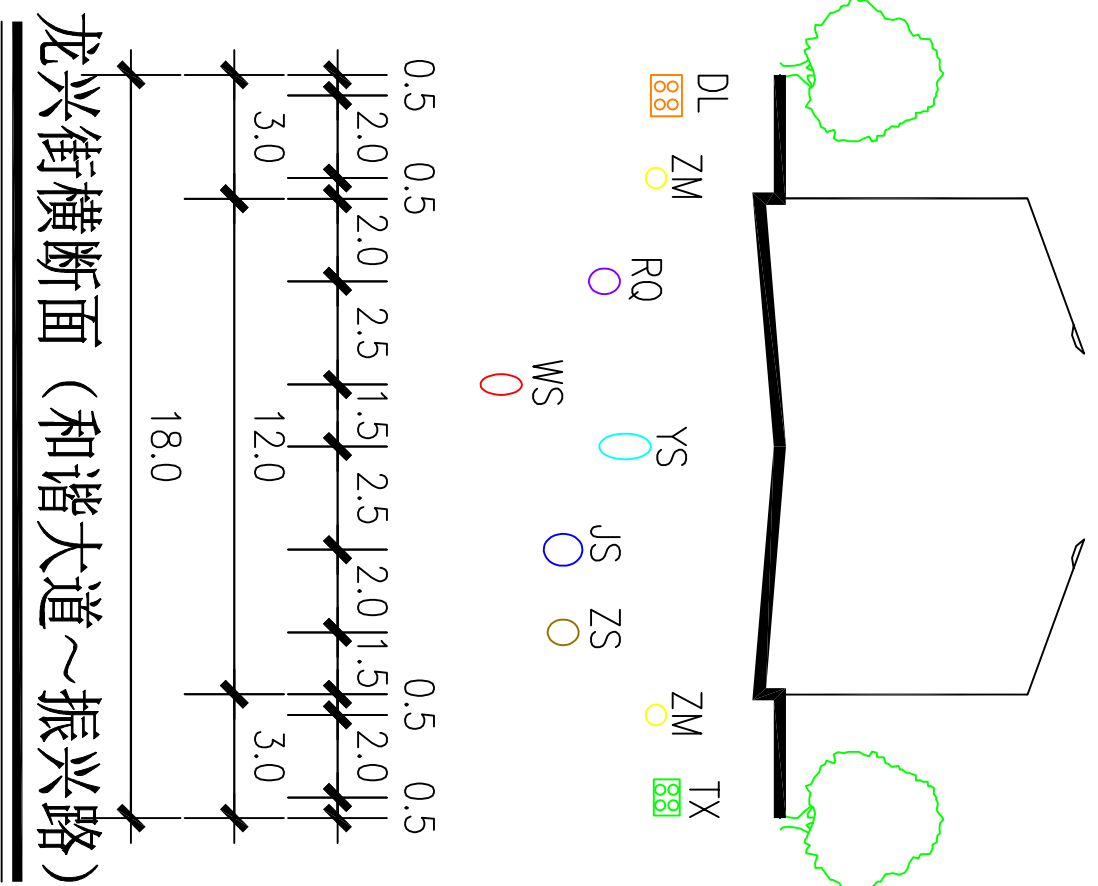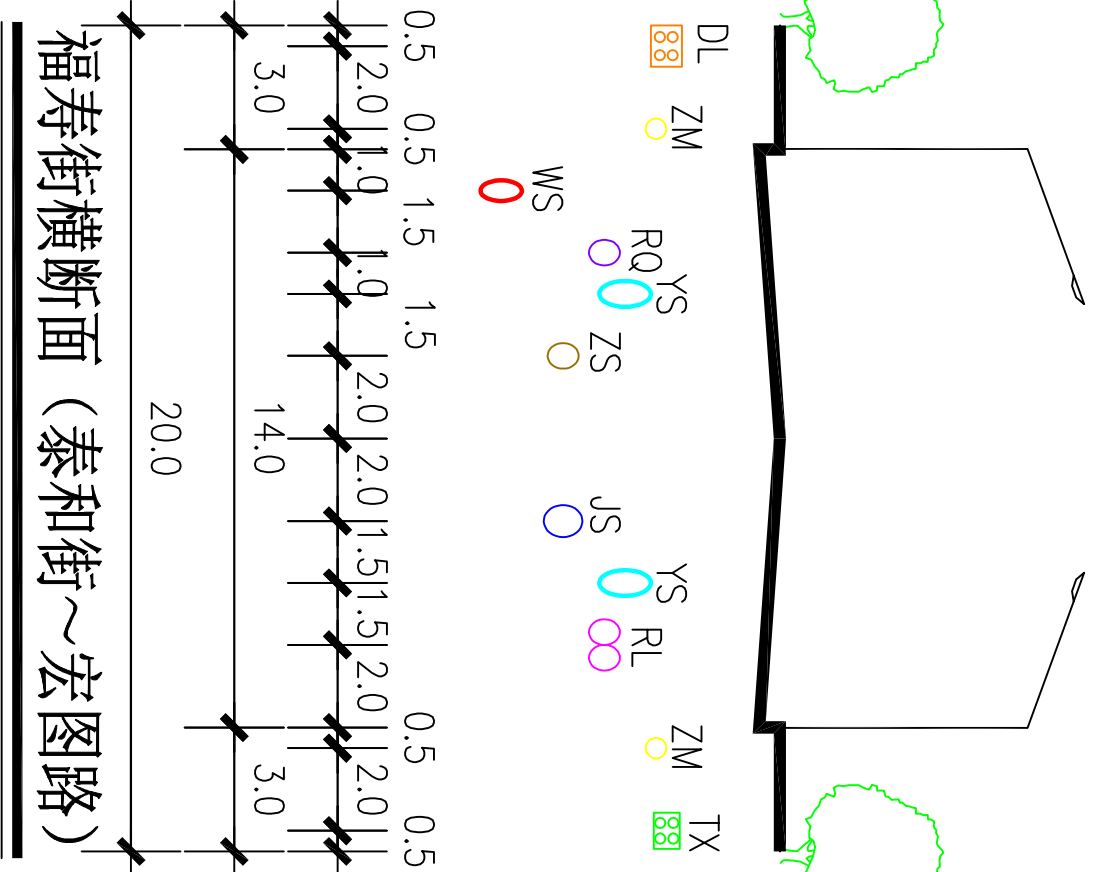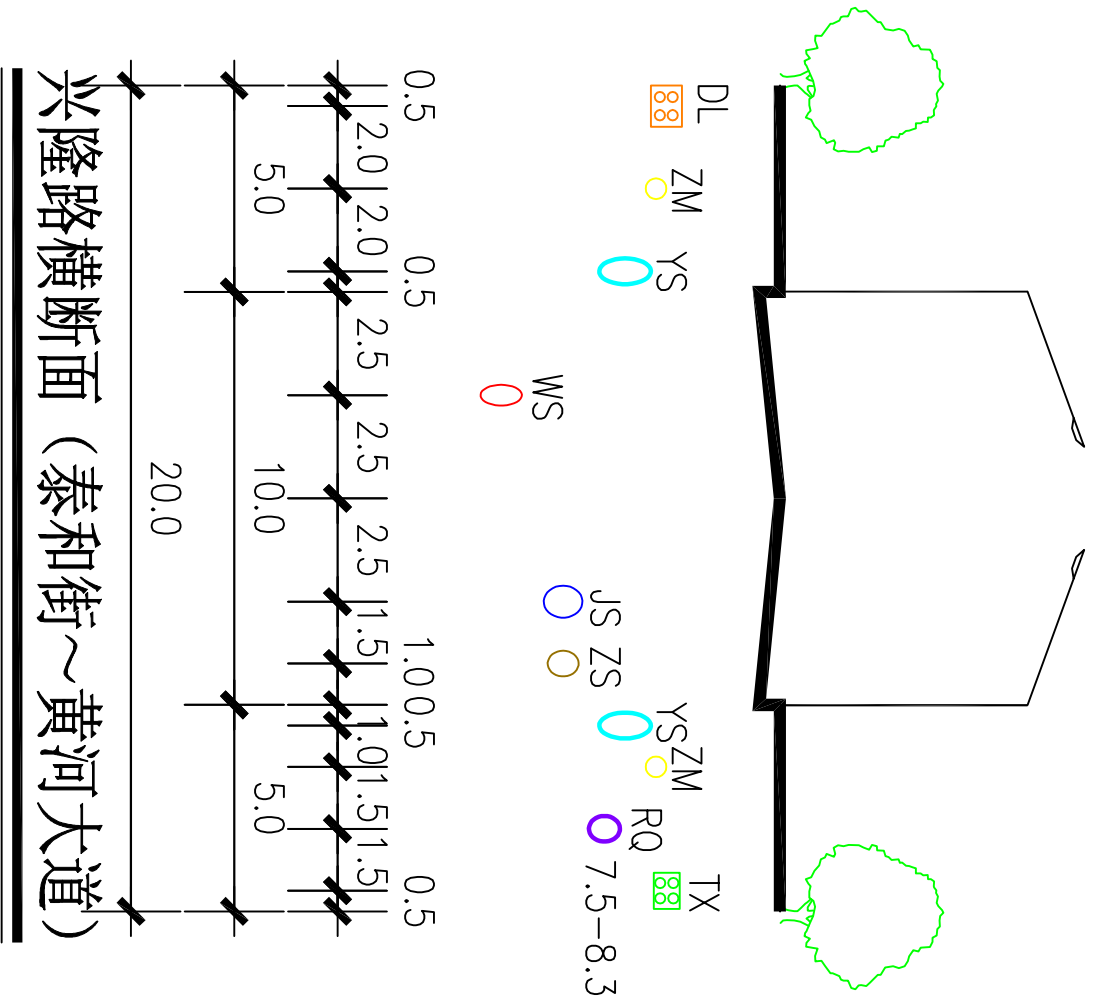




南

北 西

东

西


东

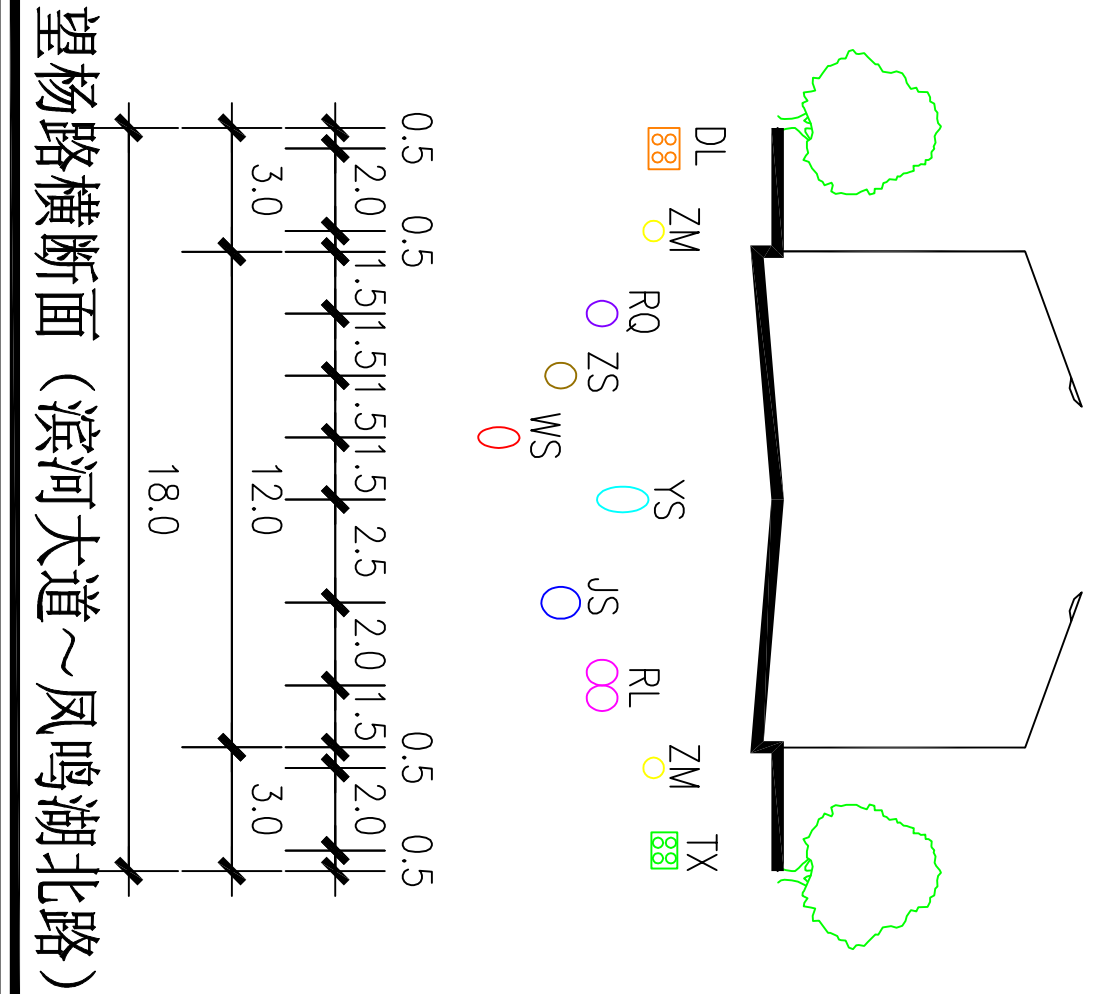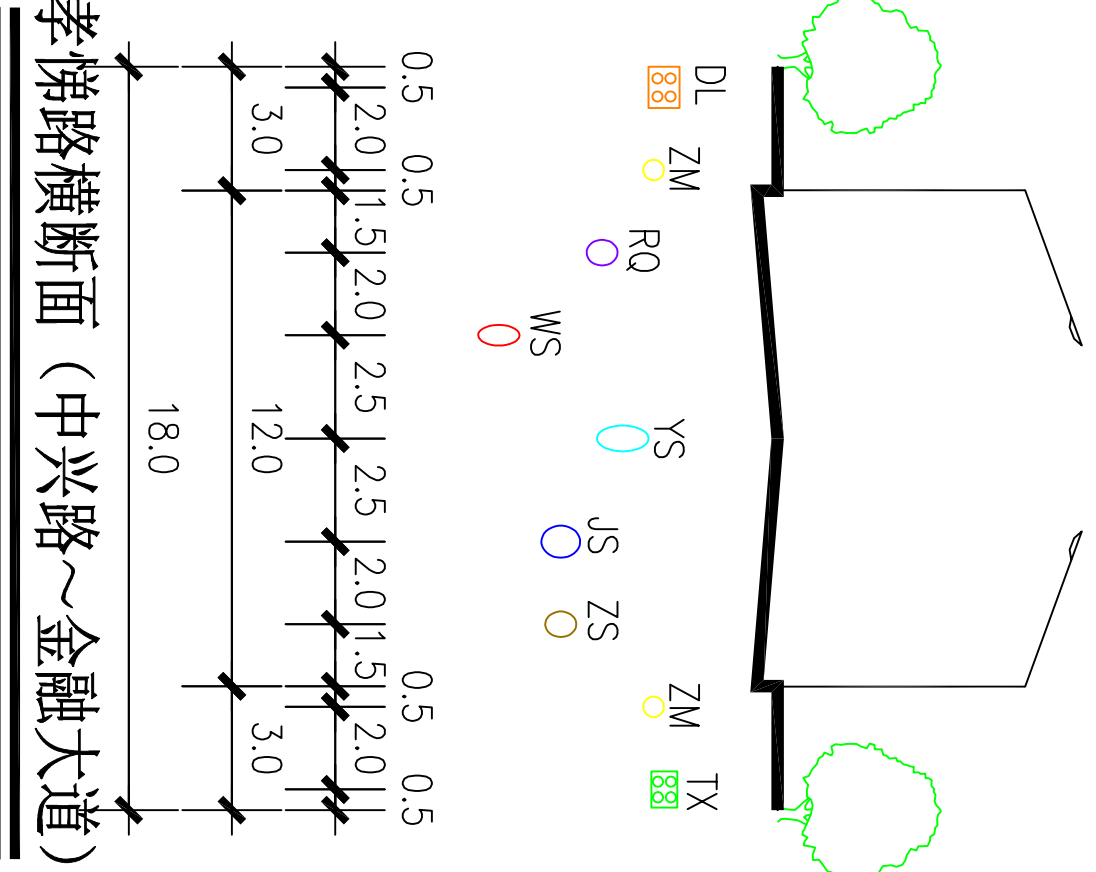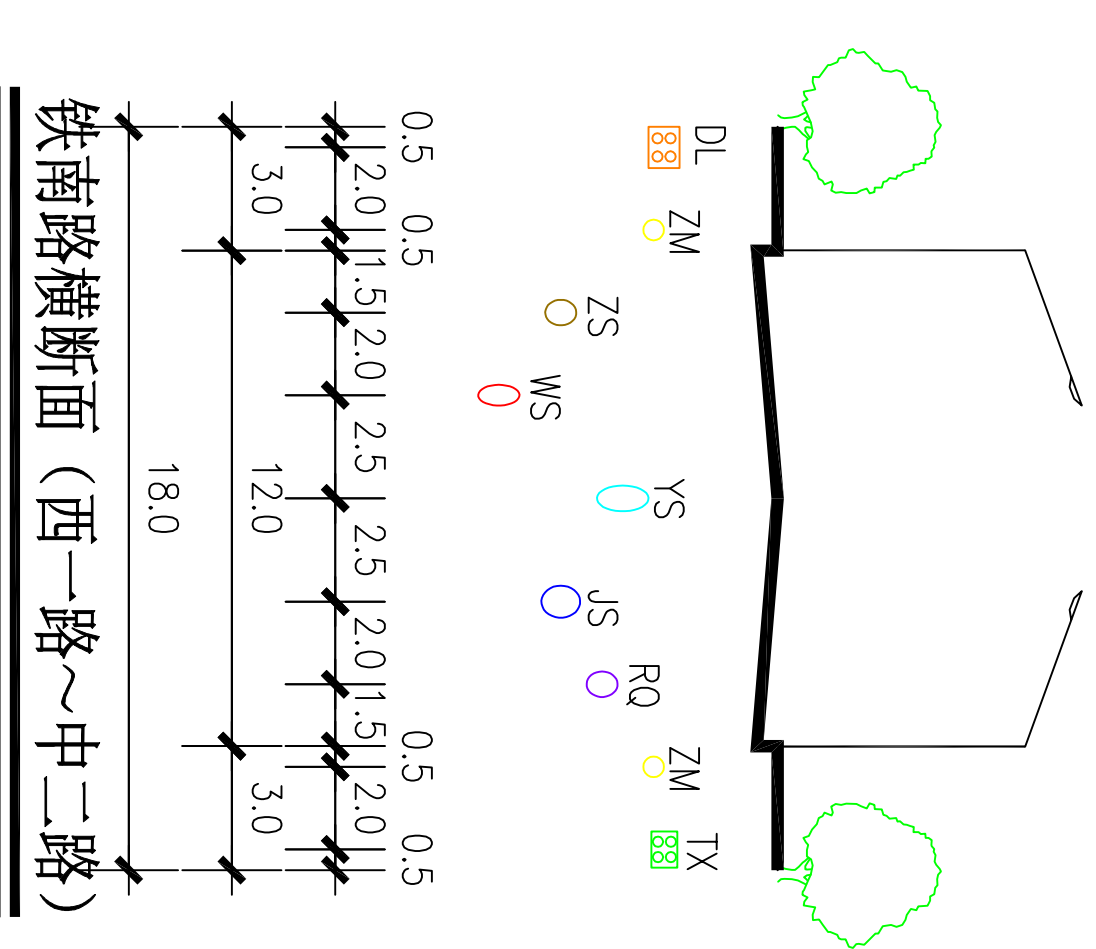

新乡县中心城区地下管线综合专项规划

2016 — 2030

——管线位置图

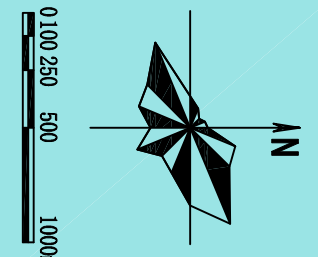

图例

JS	给水管道	WS	污水管道	DL	电力管线	ZM	照明管线	RL	热力管道	○	现状管道
YS	雨水管道	ZS	中水管道	TX	通信管线	RQ	燃气管道			○	规划管道

南


北

南


北

南


北

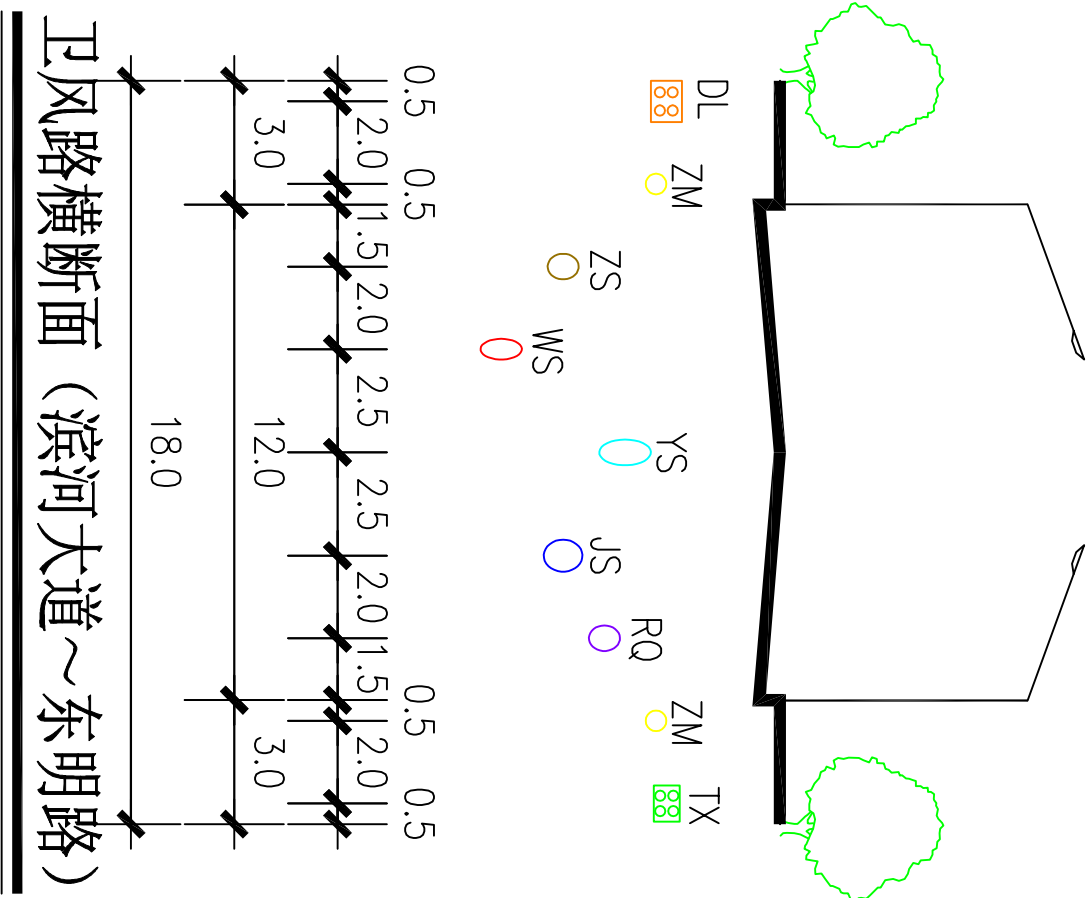

卫风路横断面（滨河大道～东明路）

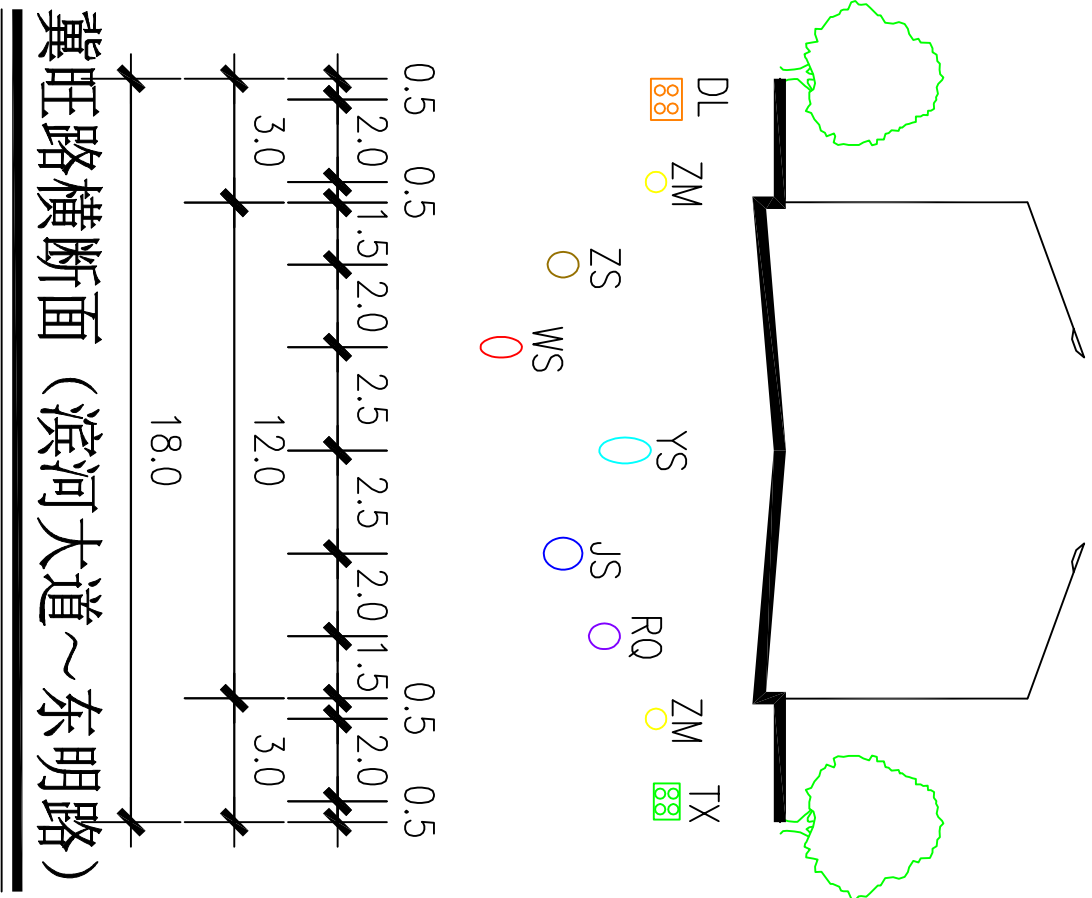

冀旺路横断面（滨河大道～东明路）

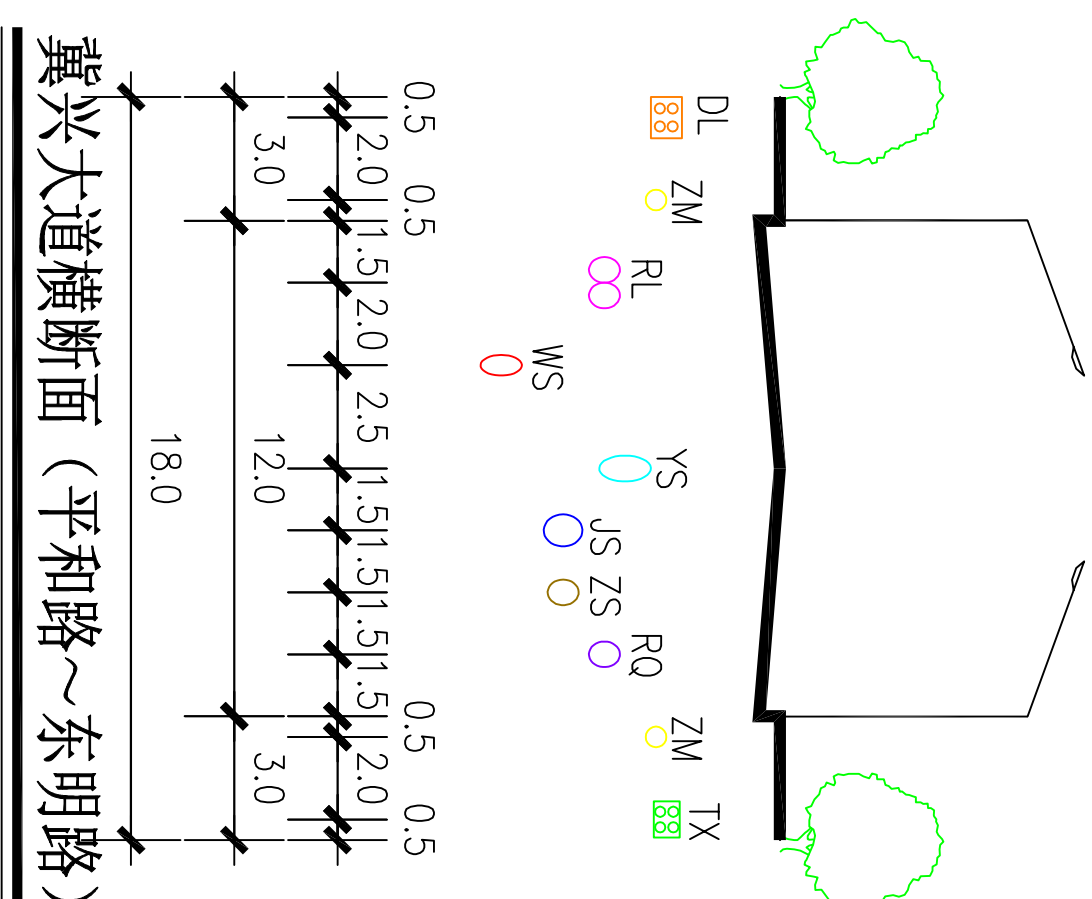

冀兴大道横断面（平和路～东明路）

南


北

西


东

南


北

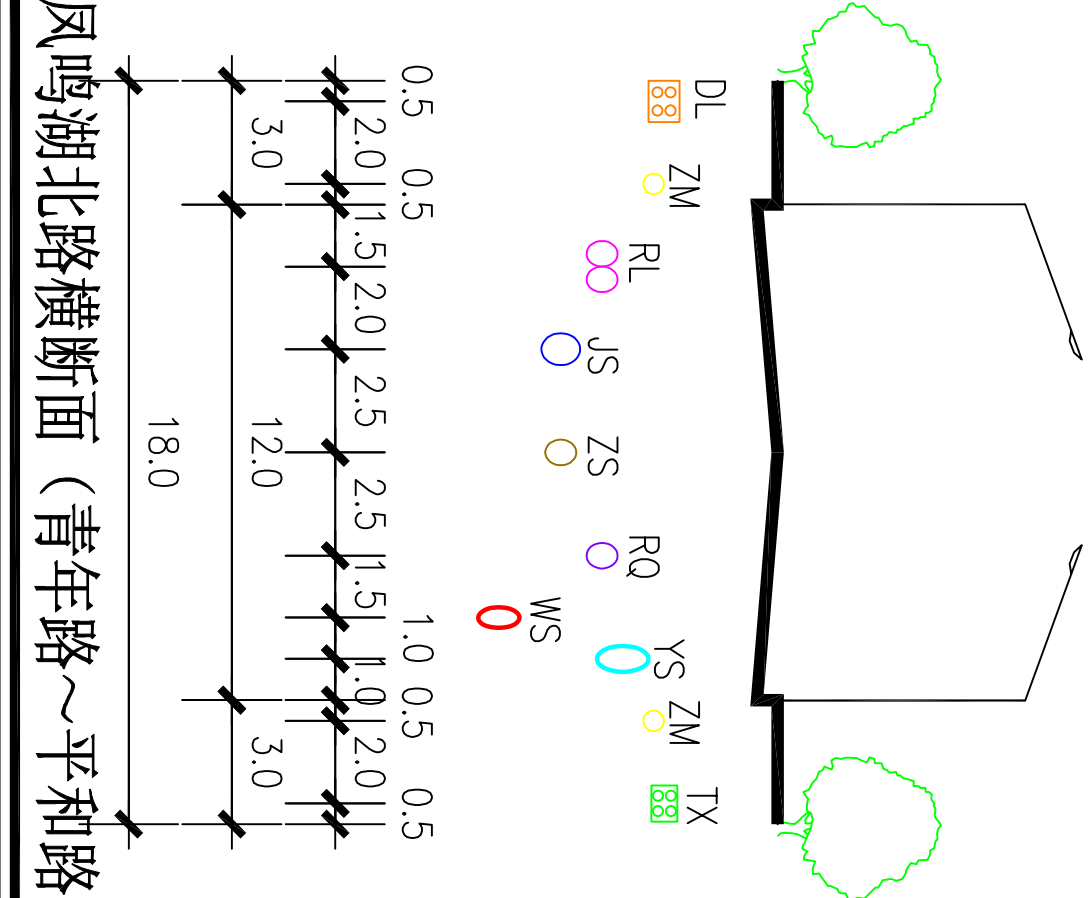

凤鸣湖北路横断面（青年路～平和路）

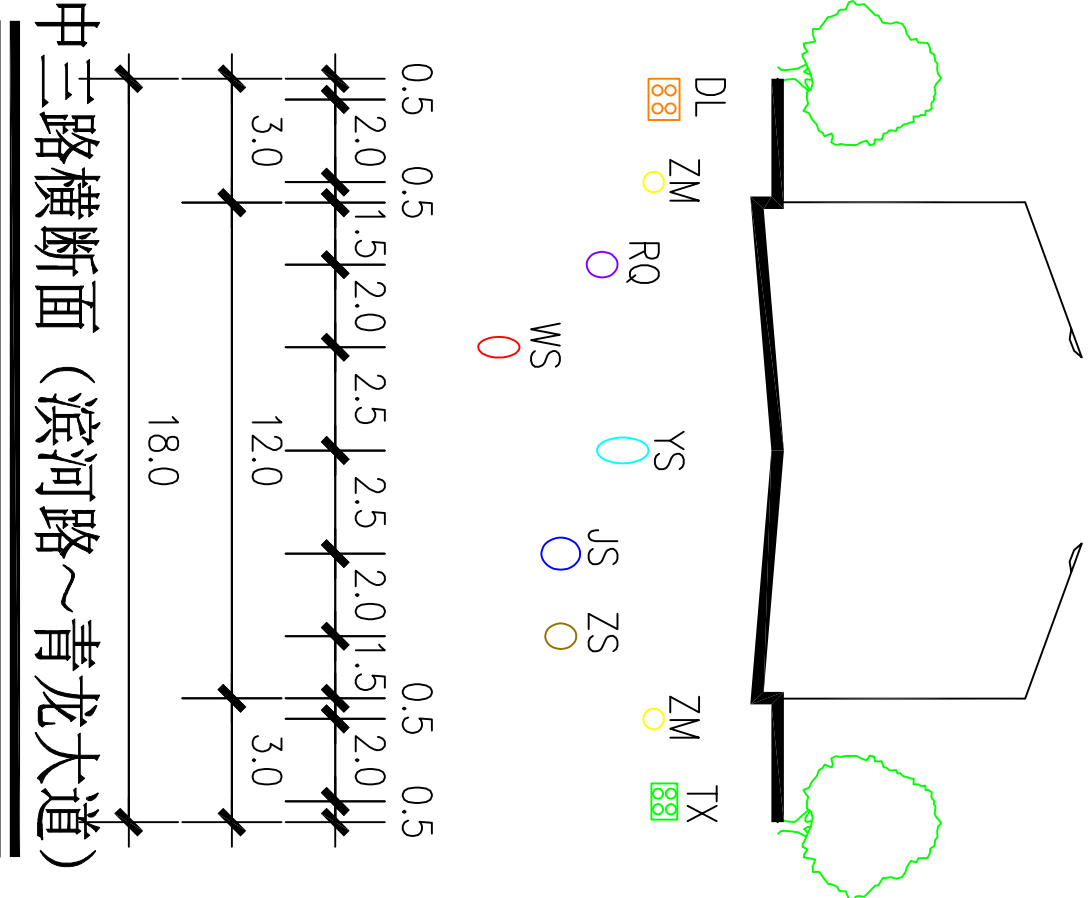

中三路横断面（滨河路～青龙大道）

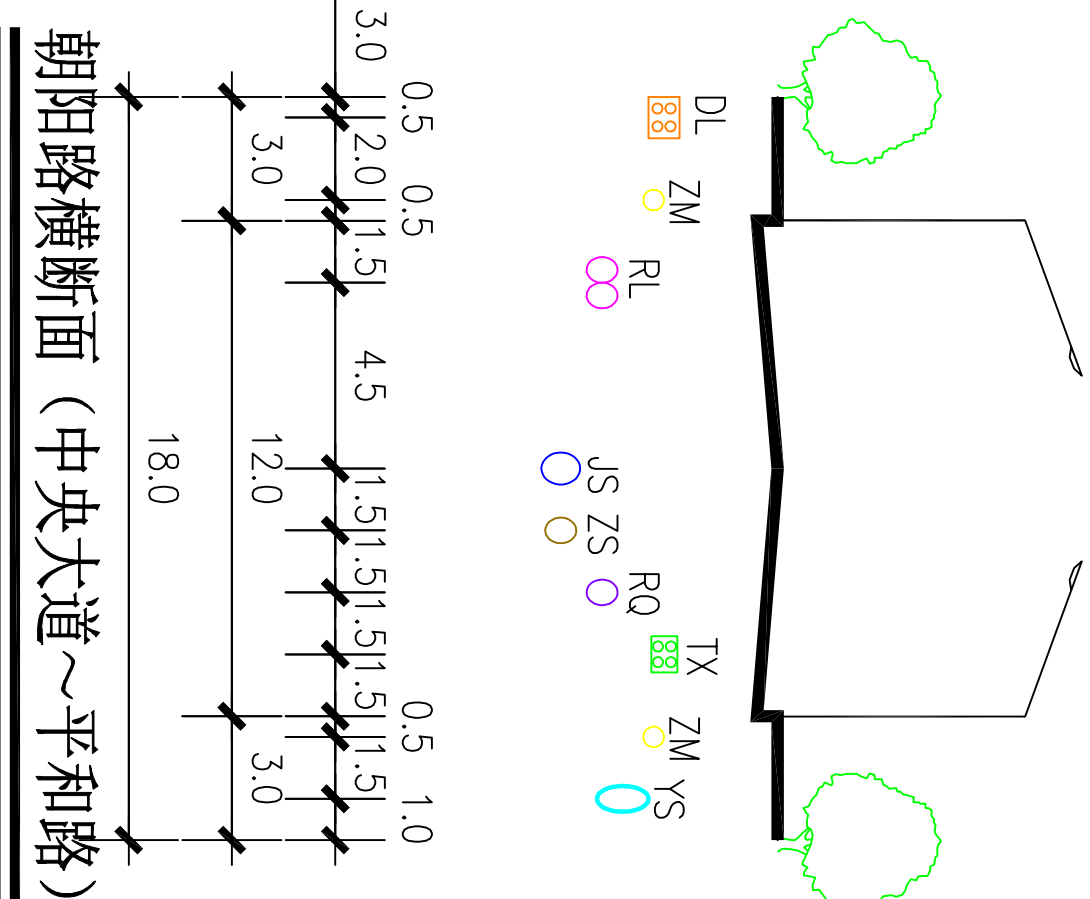


朝阳路横断面（中央大道～平和路）

新乡县中心城区地下管线综合专项规划

2016 — 2030

——管线位置图

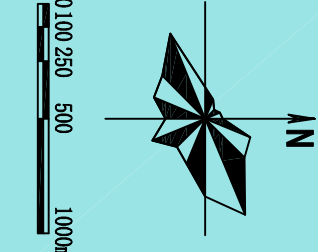

图例

JS	给水管道	WS	污水管道	DL	电力管线	ZM	照明管线	RL	热力管道	○	现状管道
YS	雨水管道	ZS	中水管道	TX	通信管线	RQ	燃气管道			○	规划管道

南


北

西

东

西

东

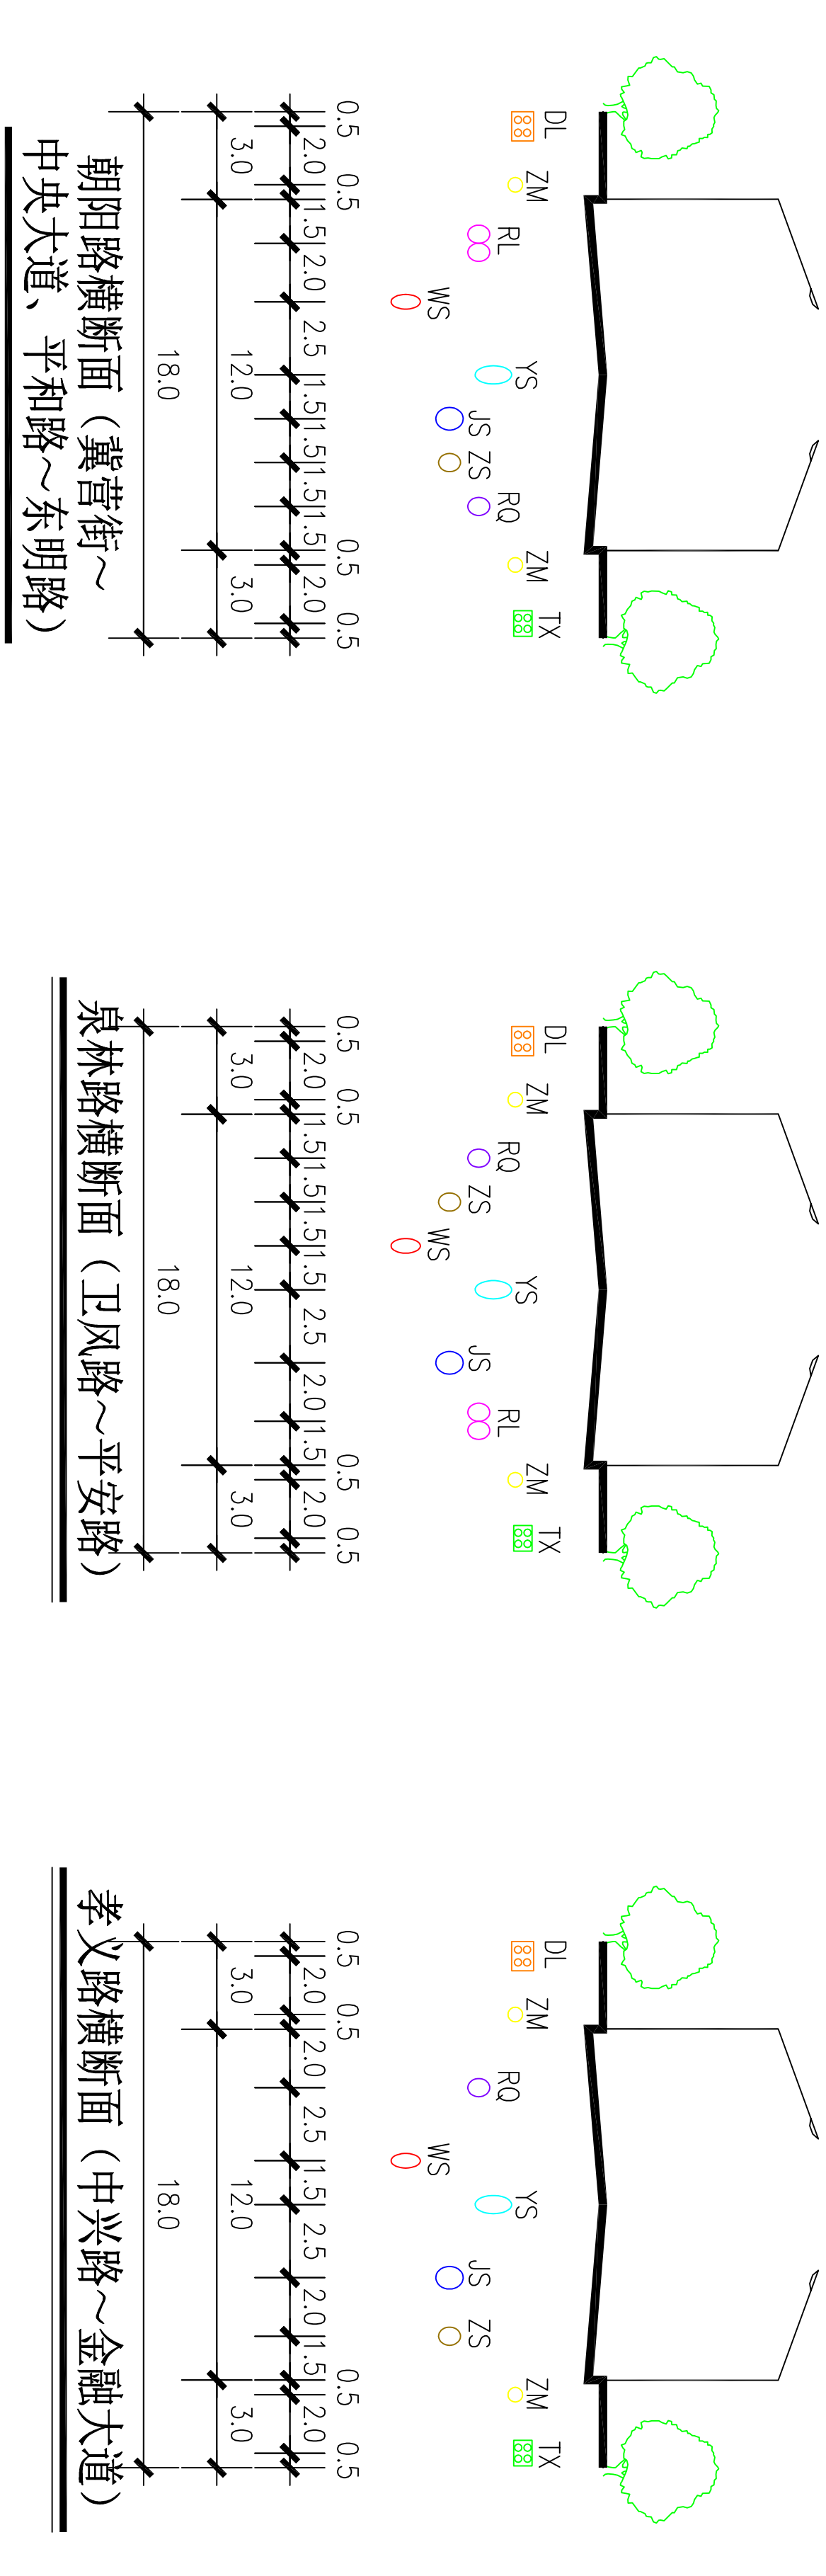

南


北

西

东

西


东

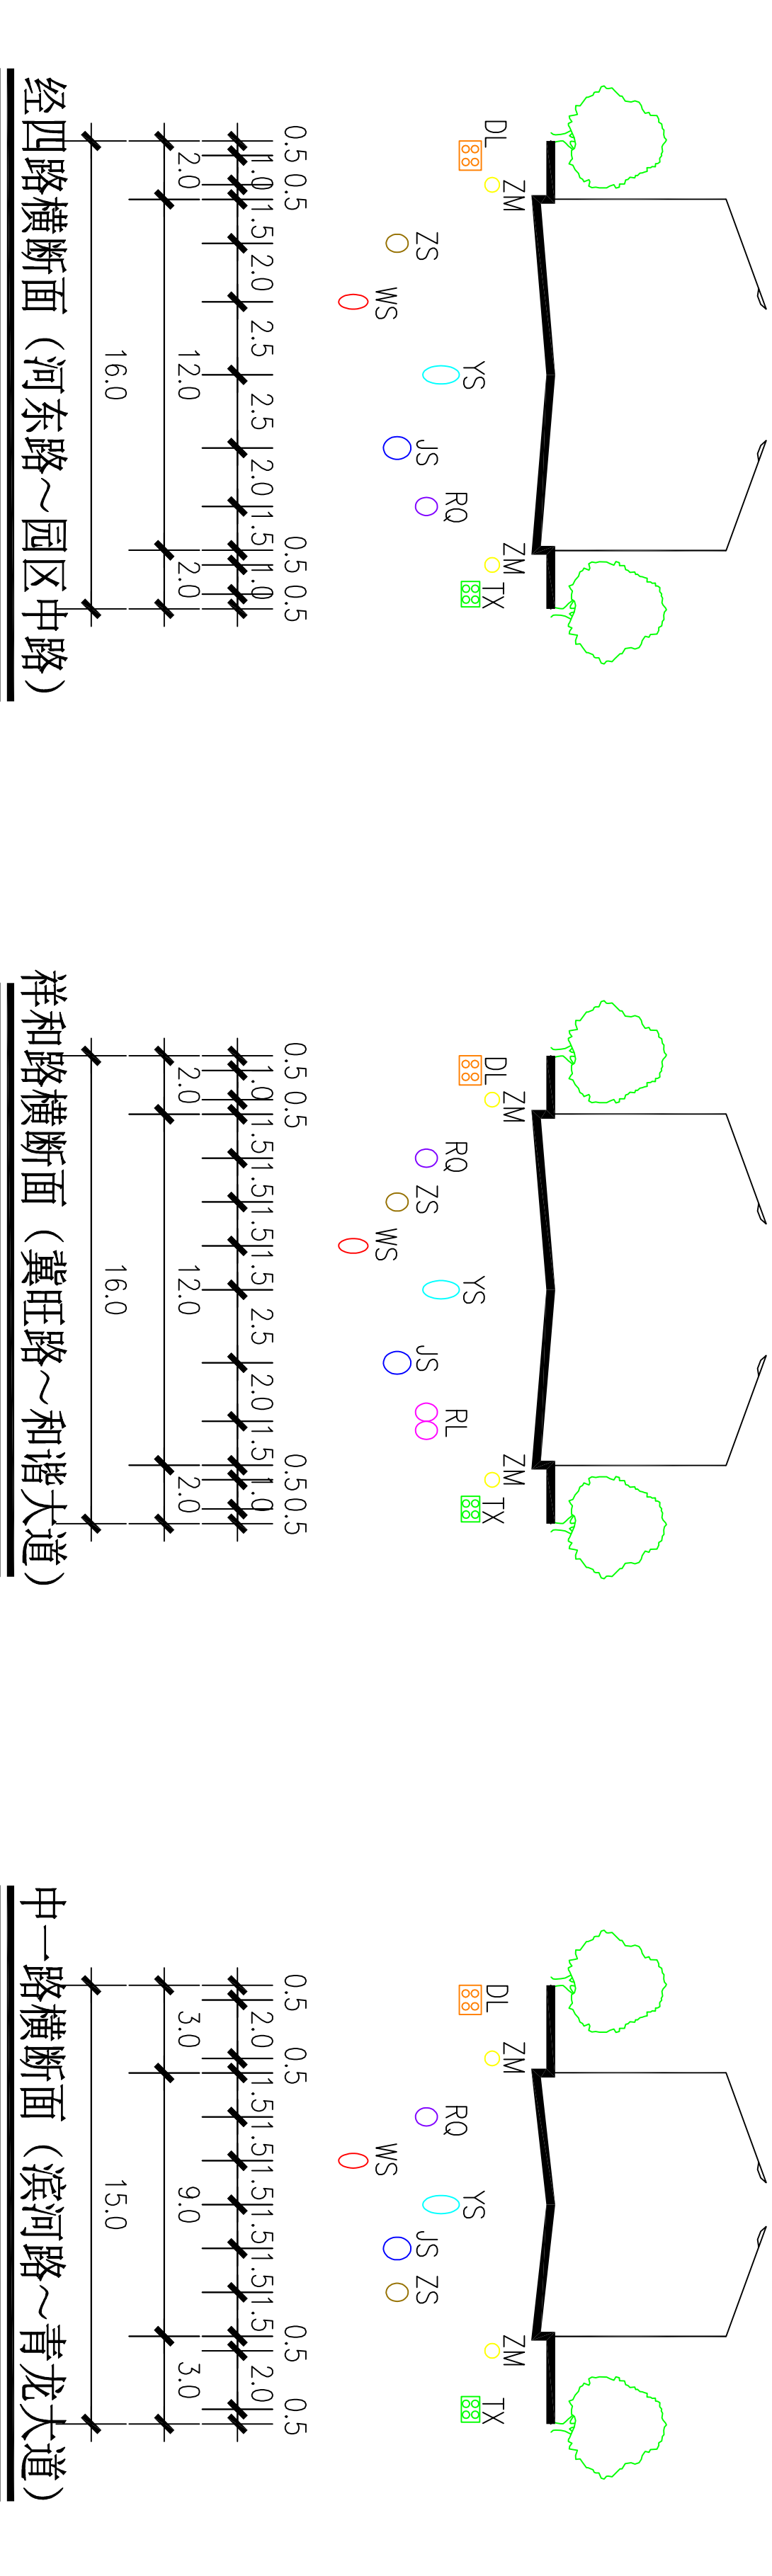

新乡县中心城区地下管线综合专项规划

2016 — 2030

——管线位置图

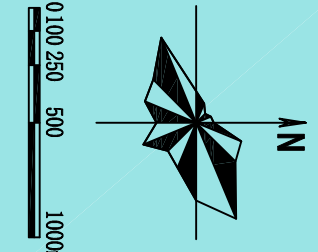

图例

JS	给水管道	WS	污水管道	DL	电力管线	ZM	照明管线	RL	热力管道	○	现状管道
YS	雨水管道	ZS	中水管道	TX	通信管线	RQ	燃气管道			○	规划管道

图号

19-37

西


东

西


东

西


东

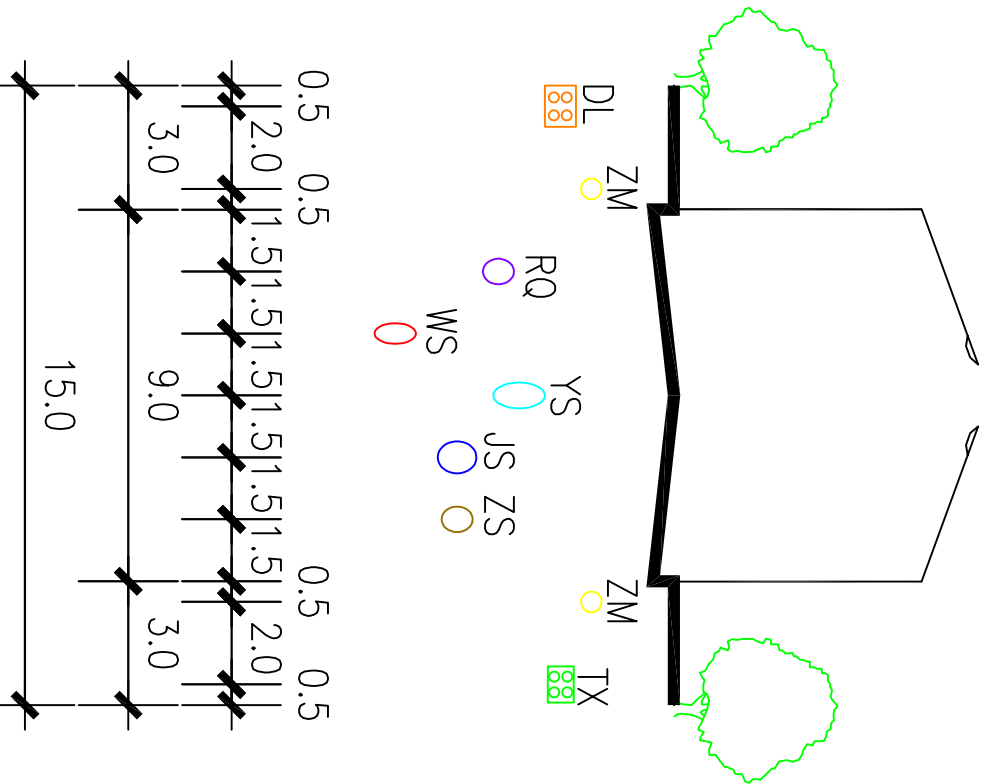

仁和路横断面（卫风路～民兴路）

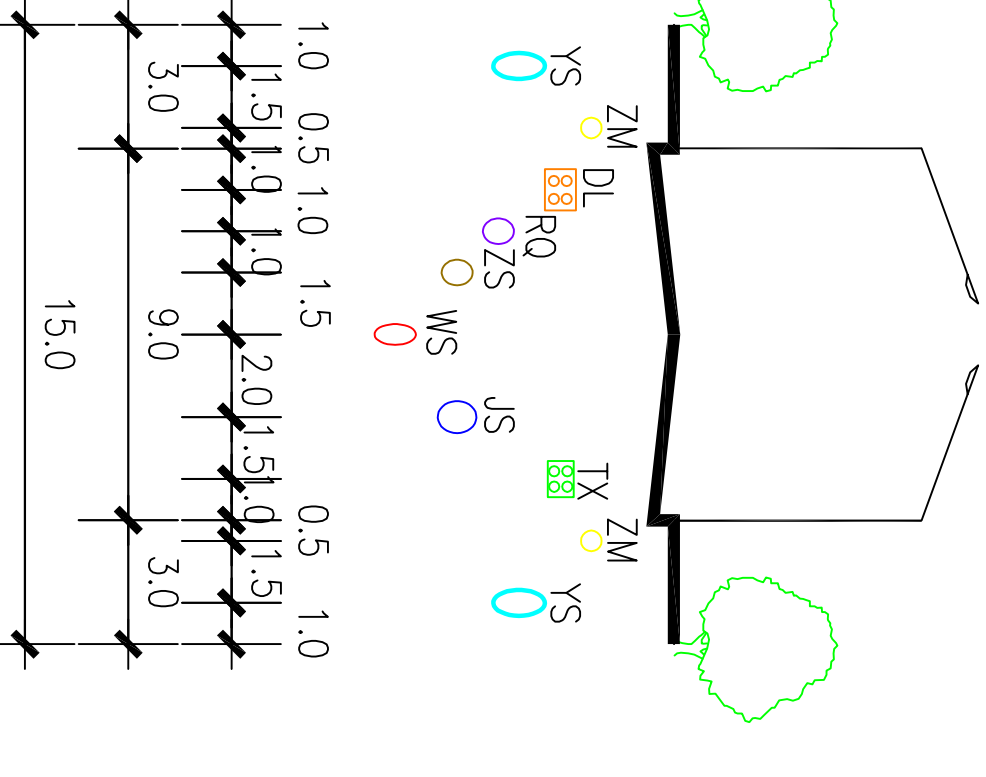

吉祥路横断面（青龙大道～民乐路）

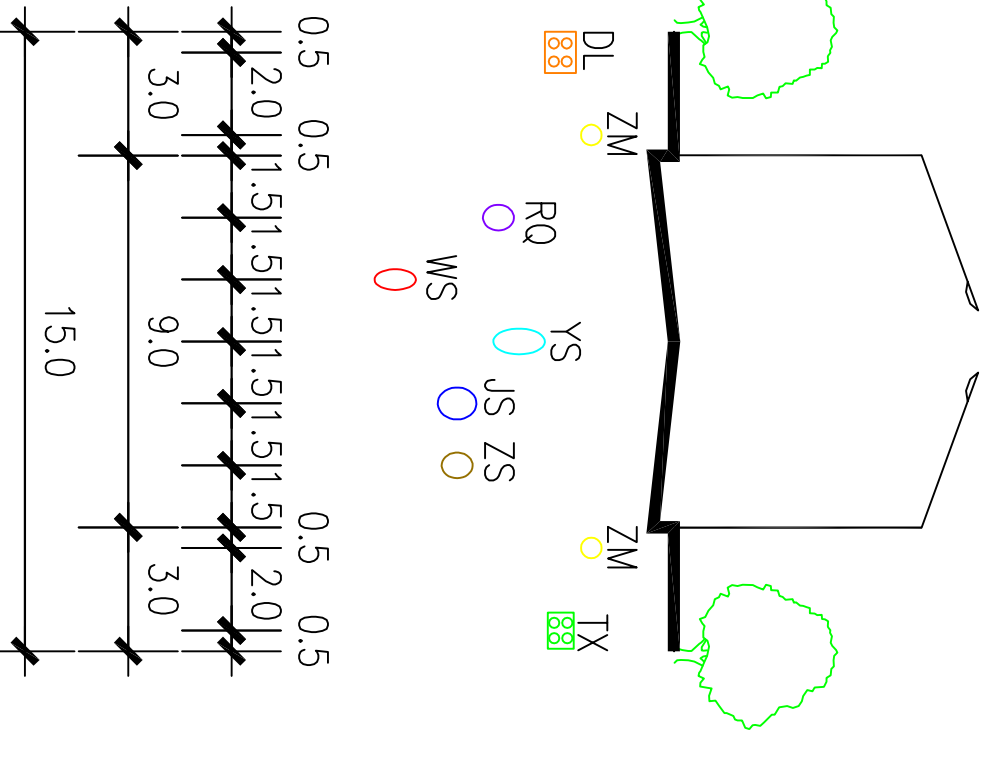

汇通街横断面（青龙大道～宏图路）

南



北

南



北

南



北

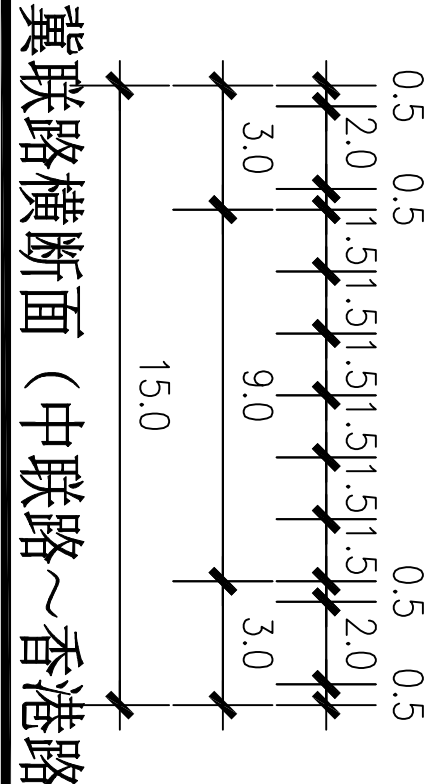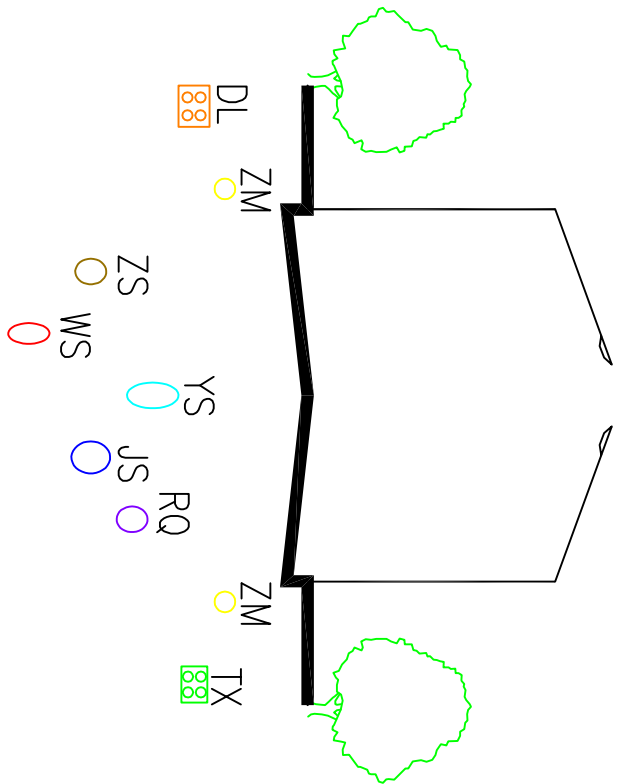

冀联路横断面（中联路～香港路）

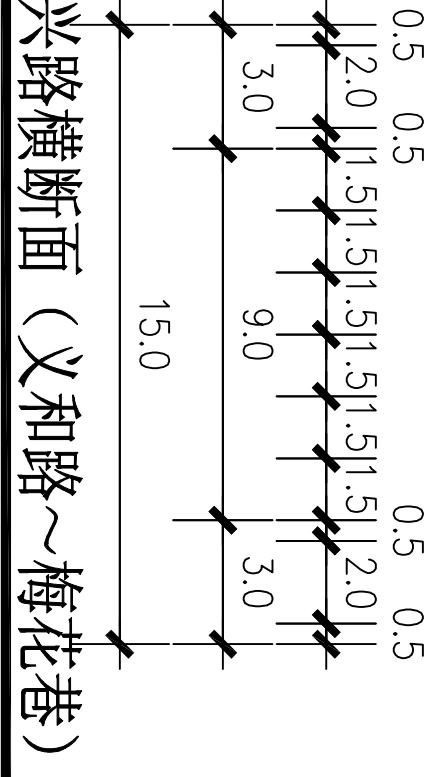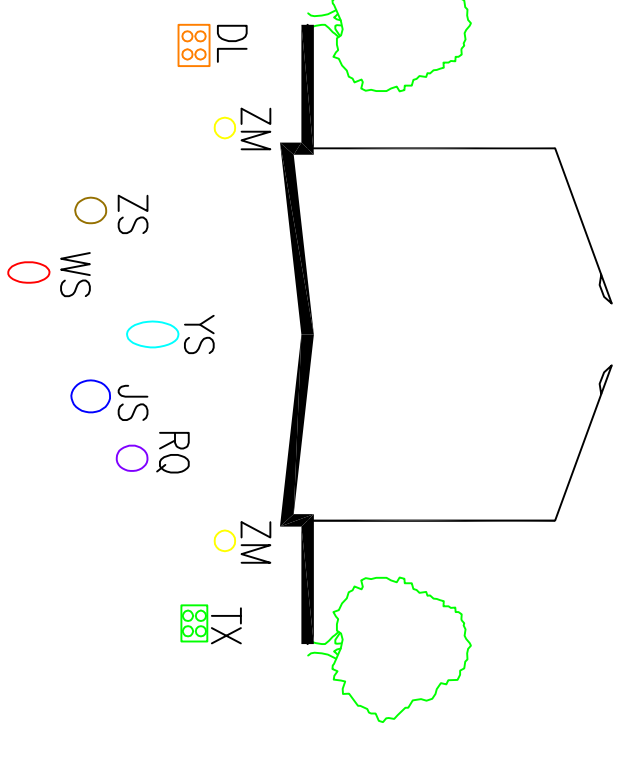

华兴路横断面（义和路～梅花巷）

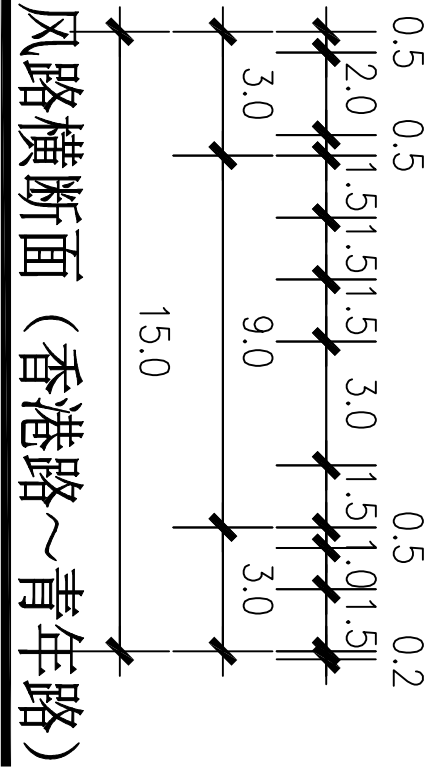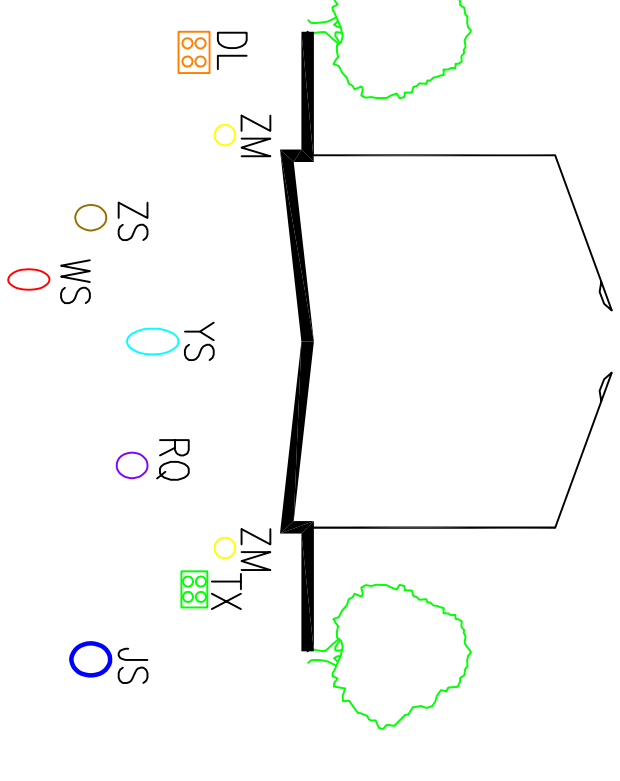


卫风路横断面（香港路～青年路）

新乡县中心城区地下管线综合专项规划

2016

2030

——管线位置图

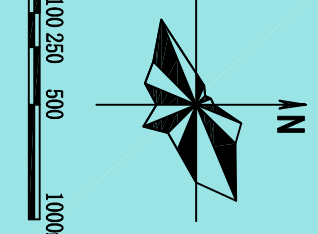

图例

JS 给水管道
YS 雨水管道

WS 污水管道
ZS 中水管道

DL 电力管线
TX 通信管线

ZM 照明管线
RQ 燃气管道








RL 热力管道

○ 现状管道
○ 规划管道

河南省城乡规划设计研究院有限公司
HENAN INSTITUTE OF URBAN PLANNING & DESIGN, CO., LTD
城乡规划设计资质证书号：[豫]城规编（141165）
市政工程设计专业甲级：证书编号A141002826

图号
19-38

新乡县中心城区地下管线综合专项规划
2016—2030
———管线路位置图

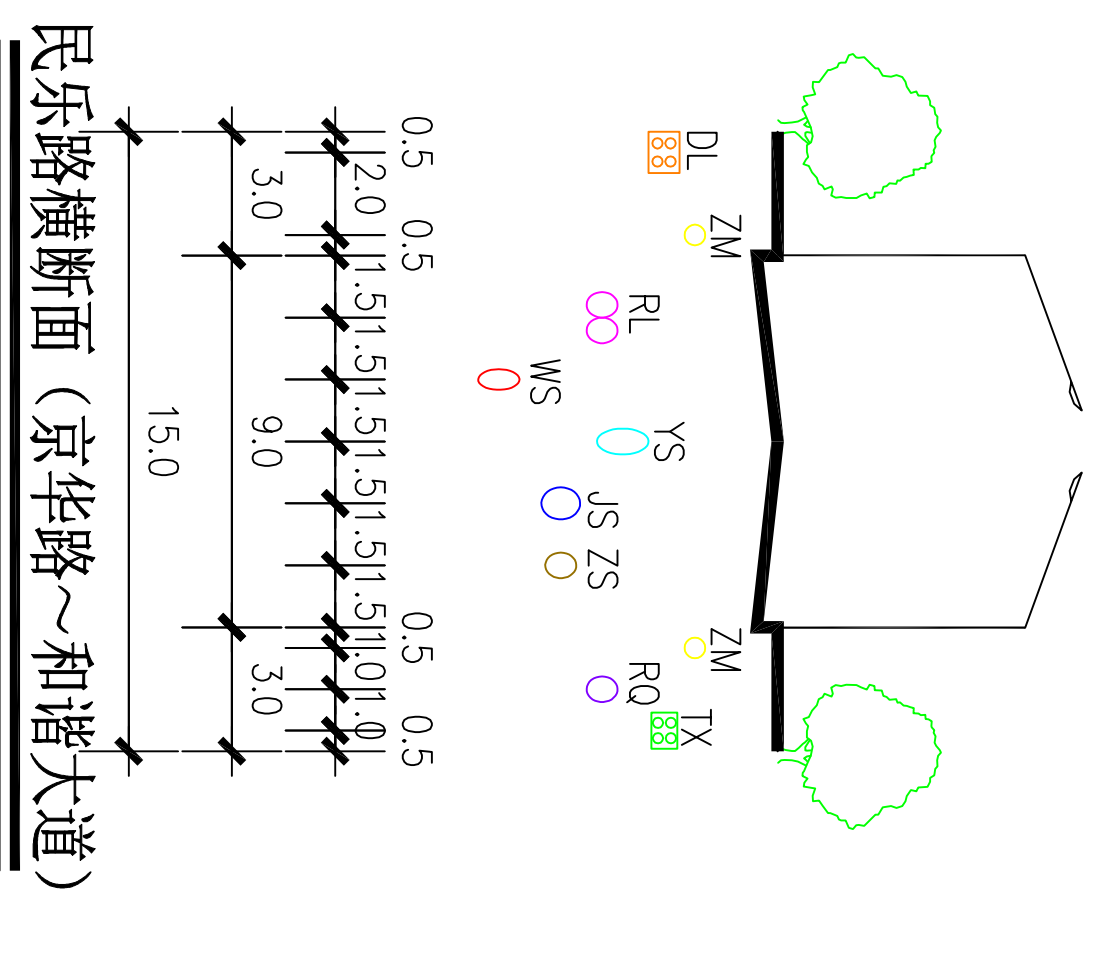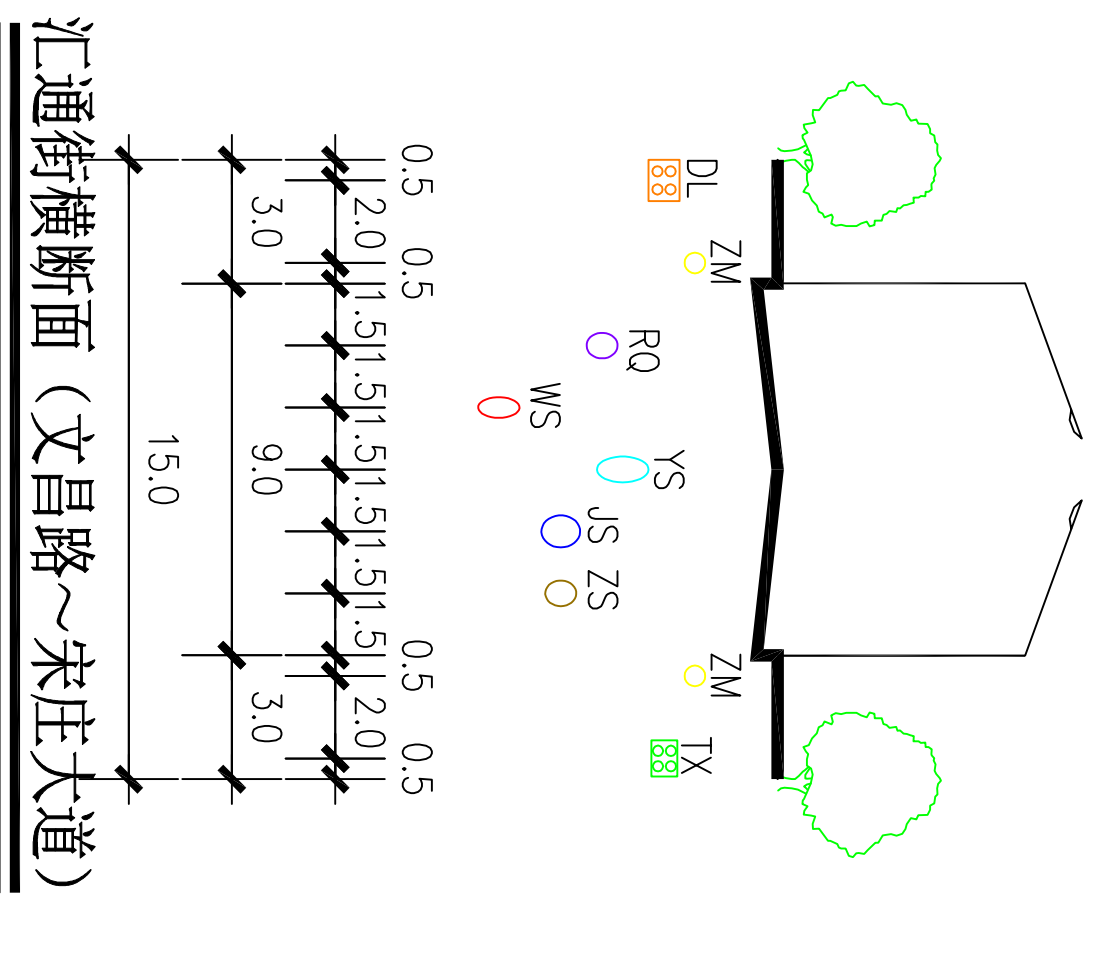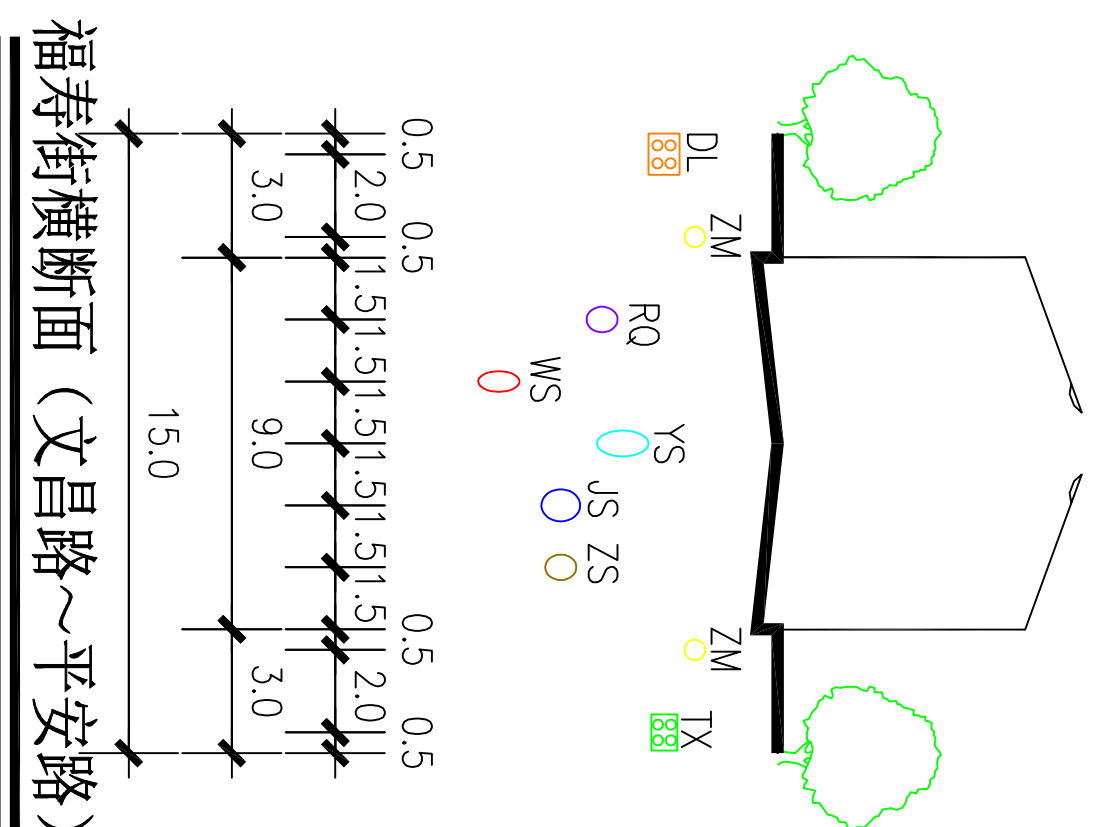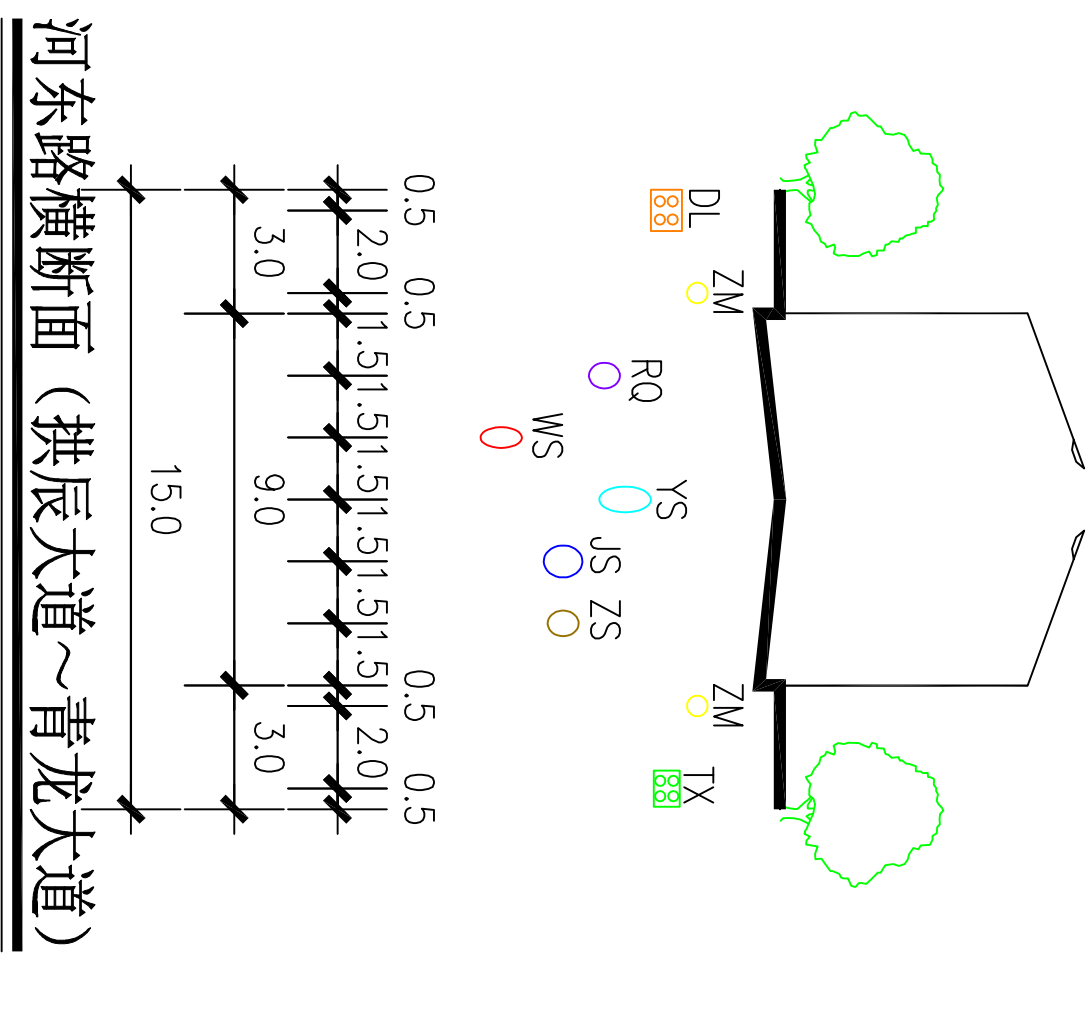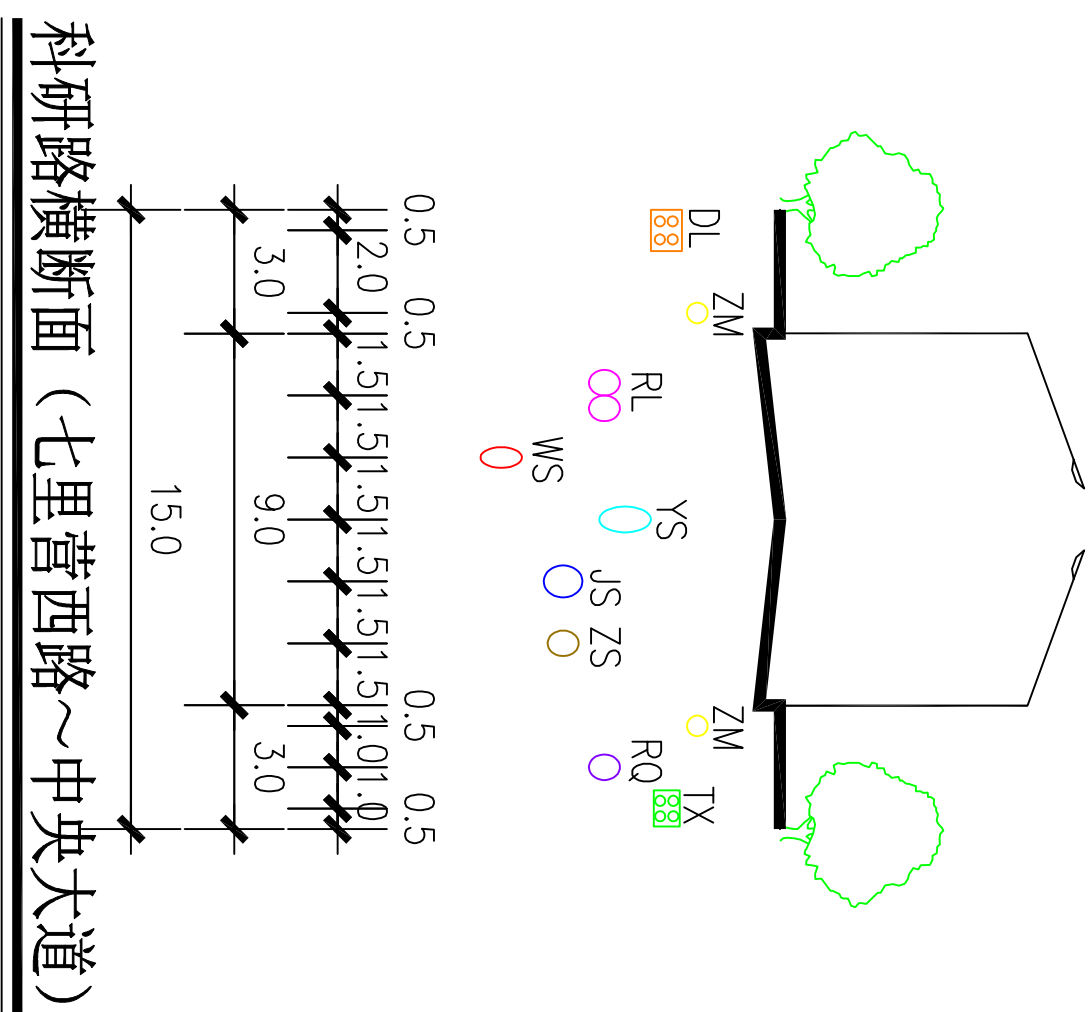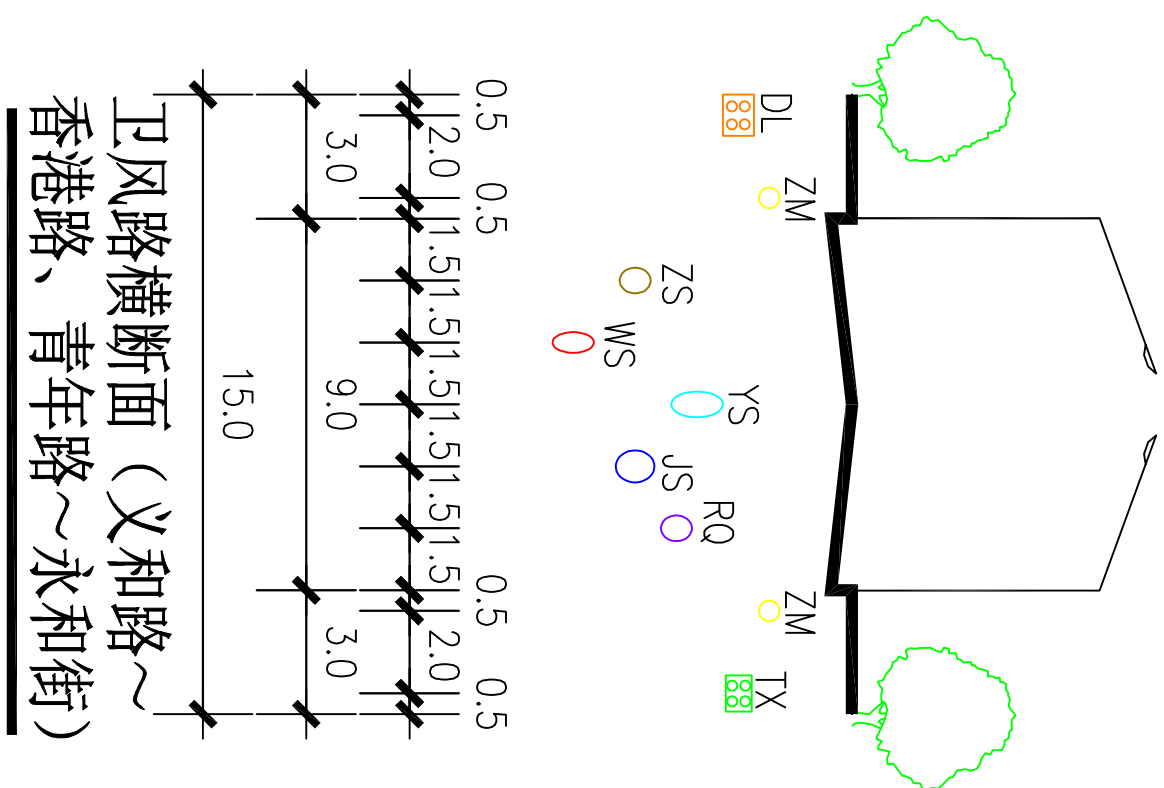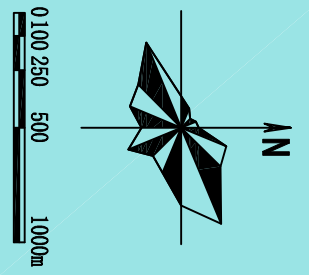

南


北

南

北

南


北

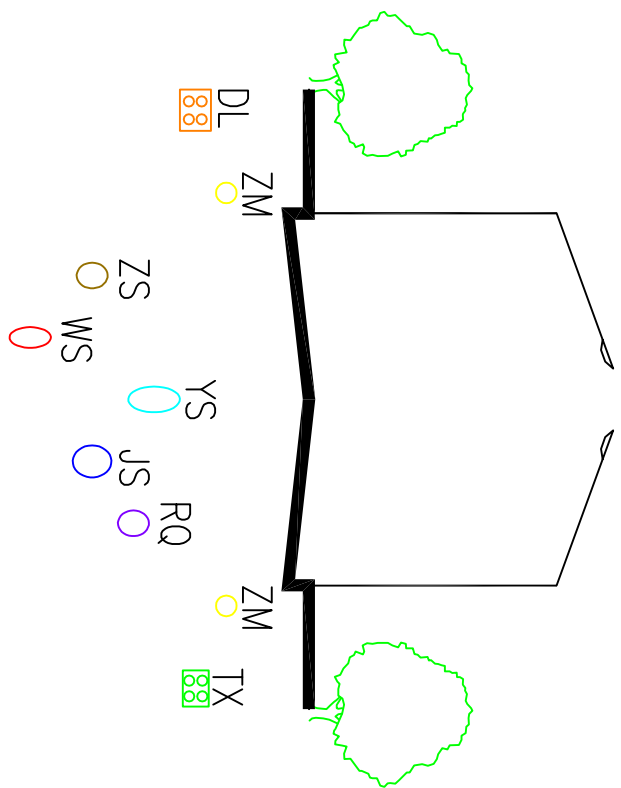

民乐路横断面（胡韦线～仁和街）

西


东

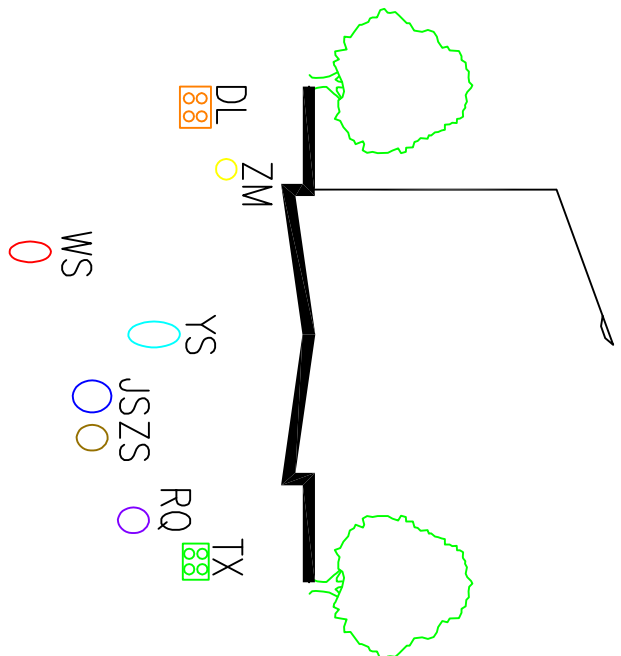

横三路横断面（中央大道～平和路）

西


东

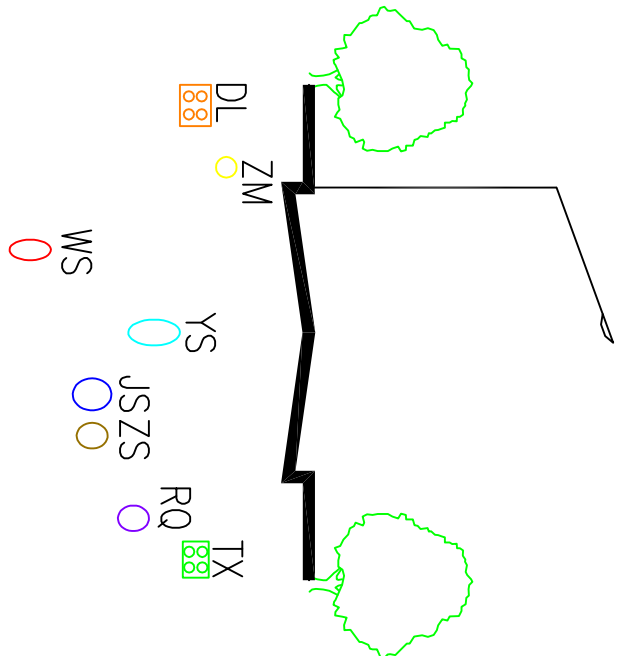


经一路横断面（中二路～文化二路）

西


东

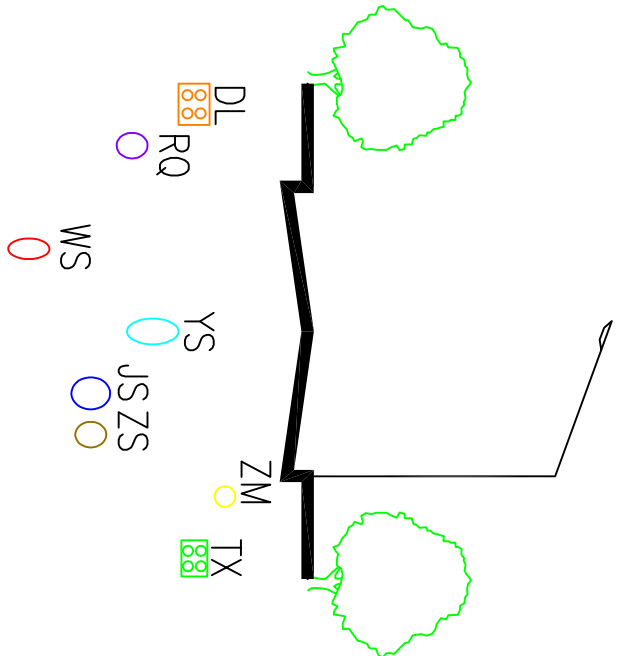

中二路横断面（青龙大道～拱辰大道）

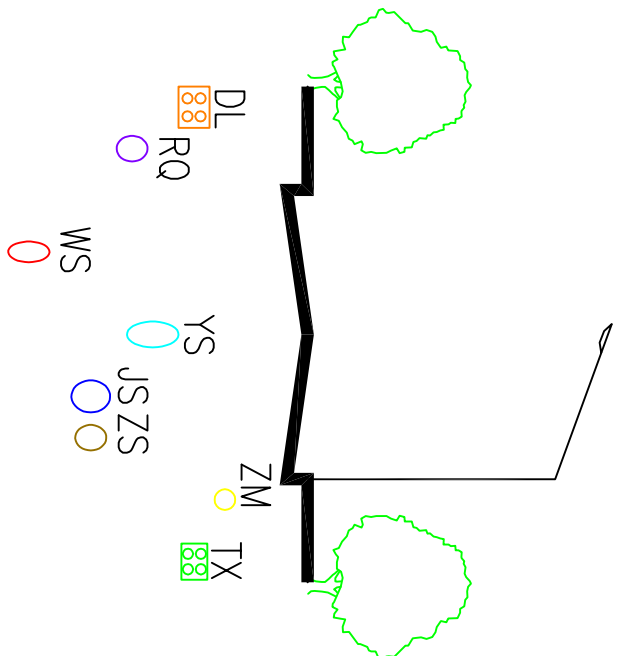

中四路横断面（青龙大道～经四路）

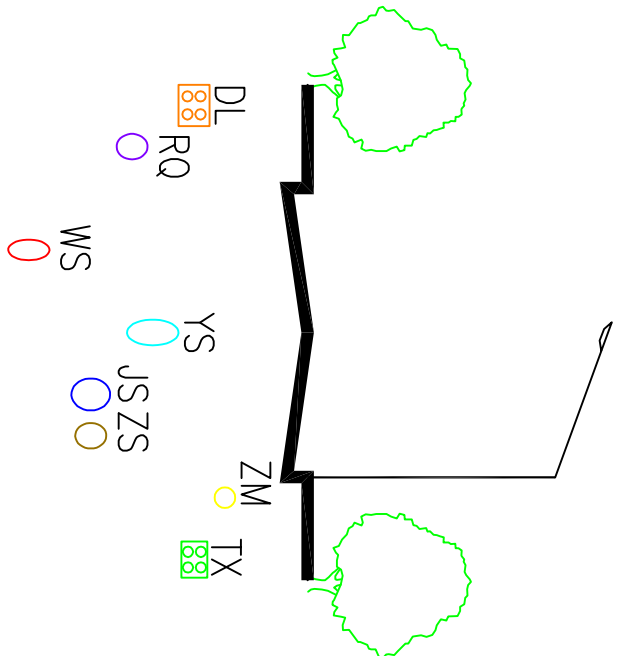


园区中路横断面（拱辰大道～青龙大道）

新乡县中心城区地下管线综合专项规划

2016

2030

——管线位置图

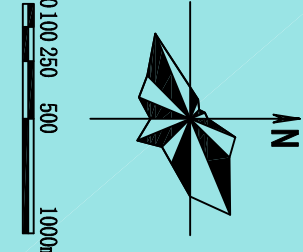

图例

JS

给水管道

WS

污水管道

DL

电力管线

ZM

照明管线

RL

热力管道

○

现状管道

○

规划管道

河南省城乡规划设计研究院有限公司

HENAN INSTITUTE OF URBAN PLANNING & DESIGN, CO., LTD

城乡规划设计资质证书等级：[乙] 城规编（141165）

市政工程设计专业甲级：证书编号A141002826

图号

19-40

南


北

南


北

南


北

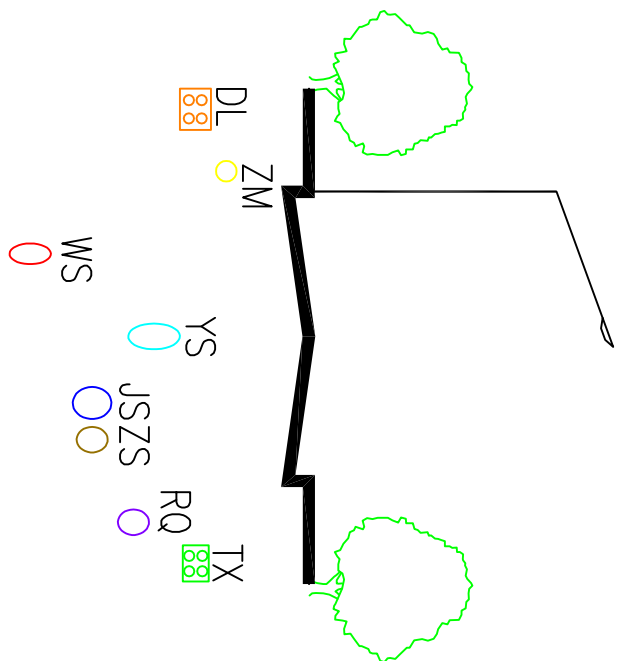

龙门路横断面（许楼街～民乐路）

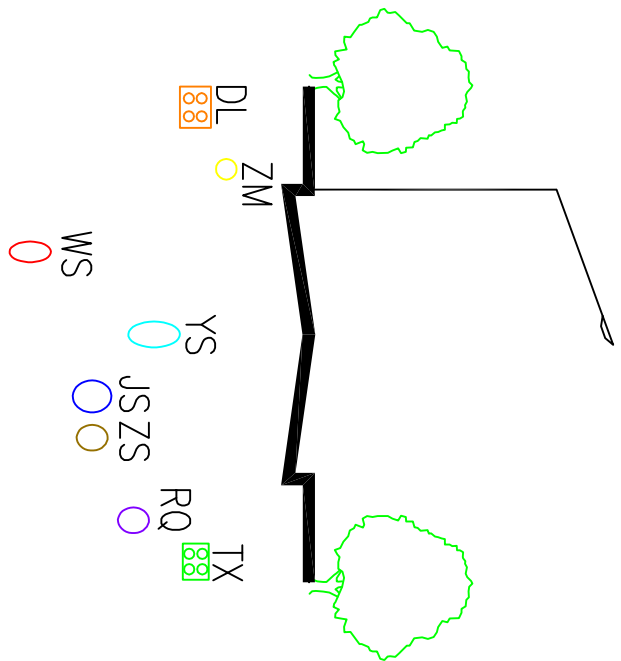

回旋路横断面（和谐大道～和谐大道）

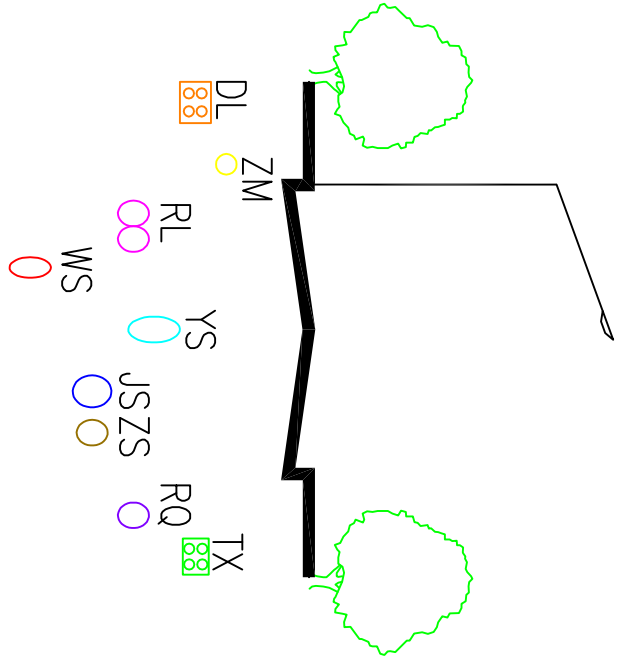

桂花路横断面（冀营街～香港路）

西


东

西


东

南


北

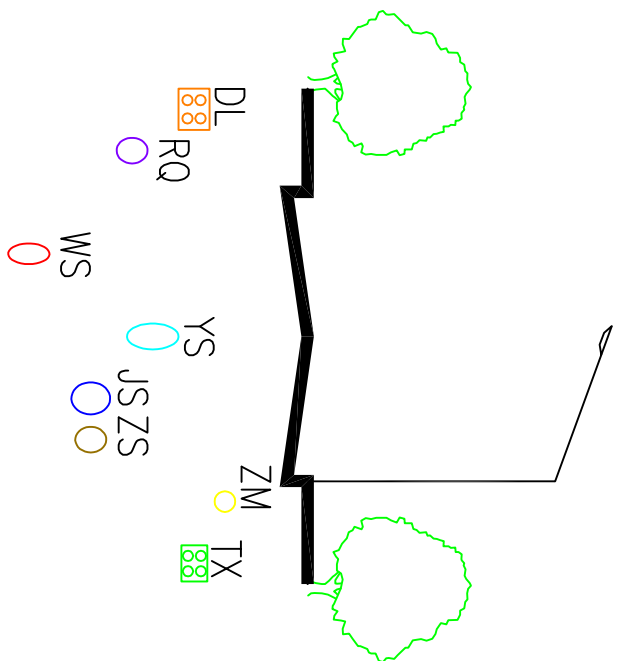

梅花巷横断面（民兴路～冀旺路）

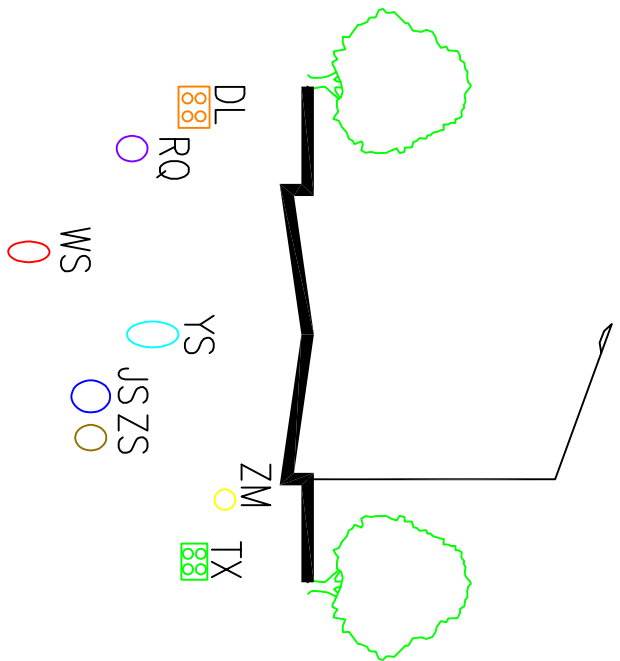


纵一路横断面（青龙大道～冀旺路）

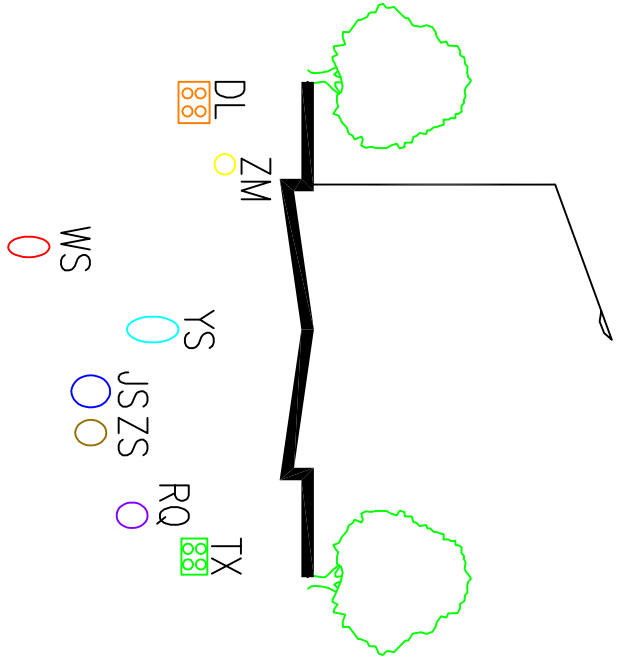

经二路横断面（河东路～中二路）

新乡县中心城区地下管线综合专项规划 2016 — 2030 ——管线位置图

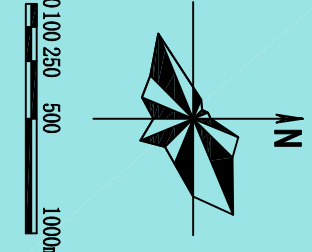

图例

JS

给水管道
雨水管道

WS

污水管道
中水管道

DL

电力管线
通信管线

ZM

照明管线
燃气管道

RL

热力管道


○

现状管道
规划管道



河南省城乡规划设计研究院有限公司
HENAN INSTITUTE OF URBAN PLANNING & DESIGN, CO., LTD
城乡规划设计资质证书号：[豫]城规编（141165）
市政工程设计专业甲级：证书编号A141002826

图号
19-41

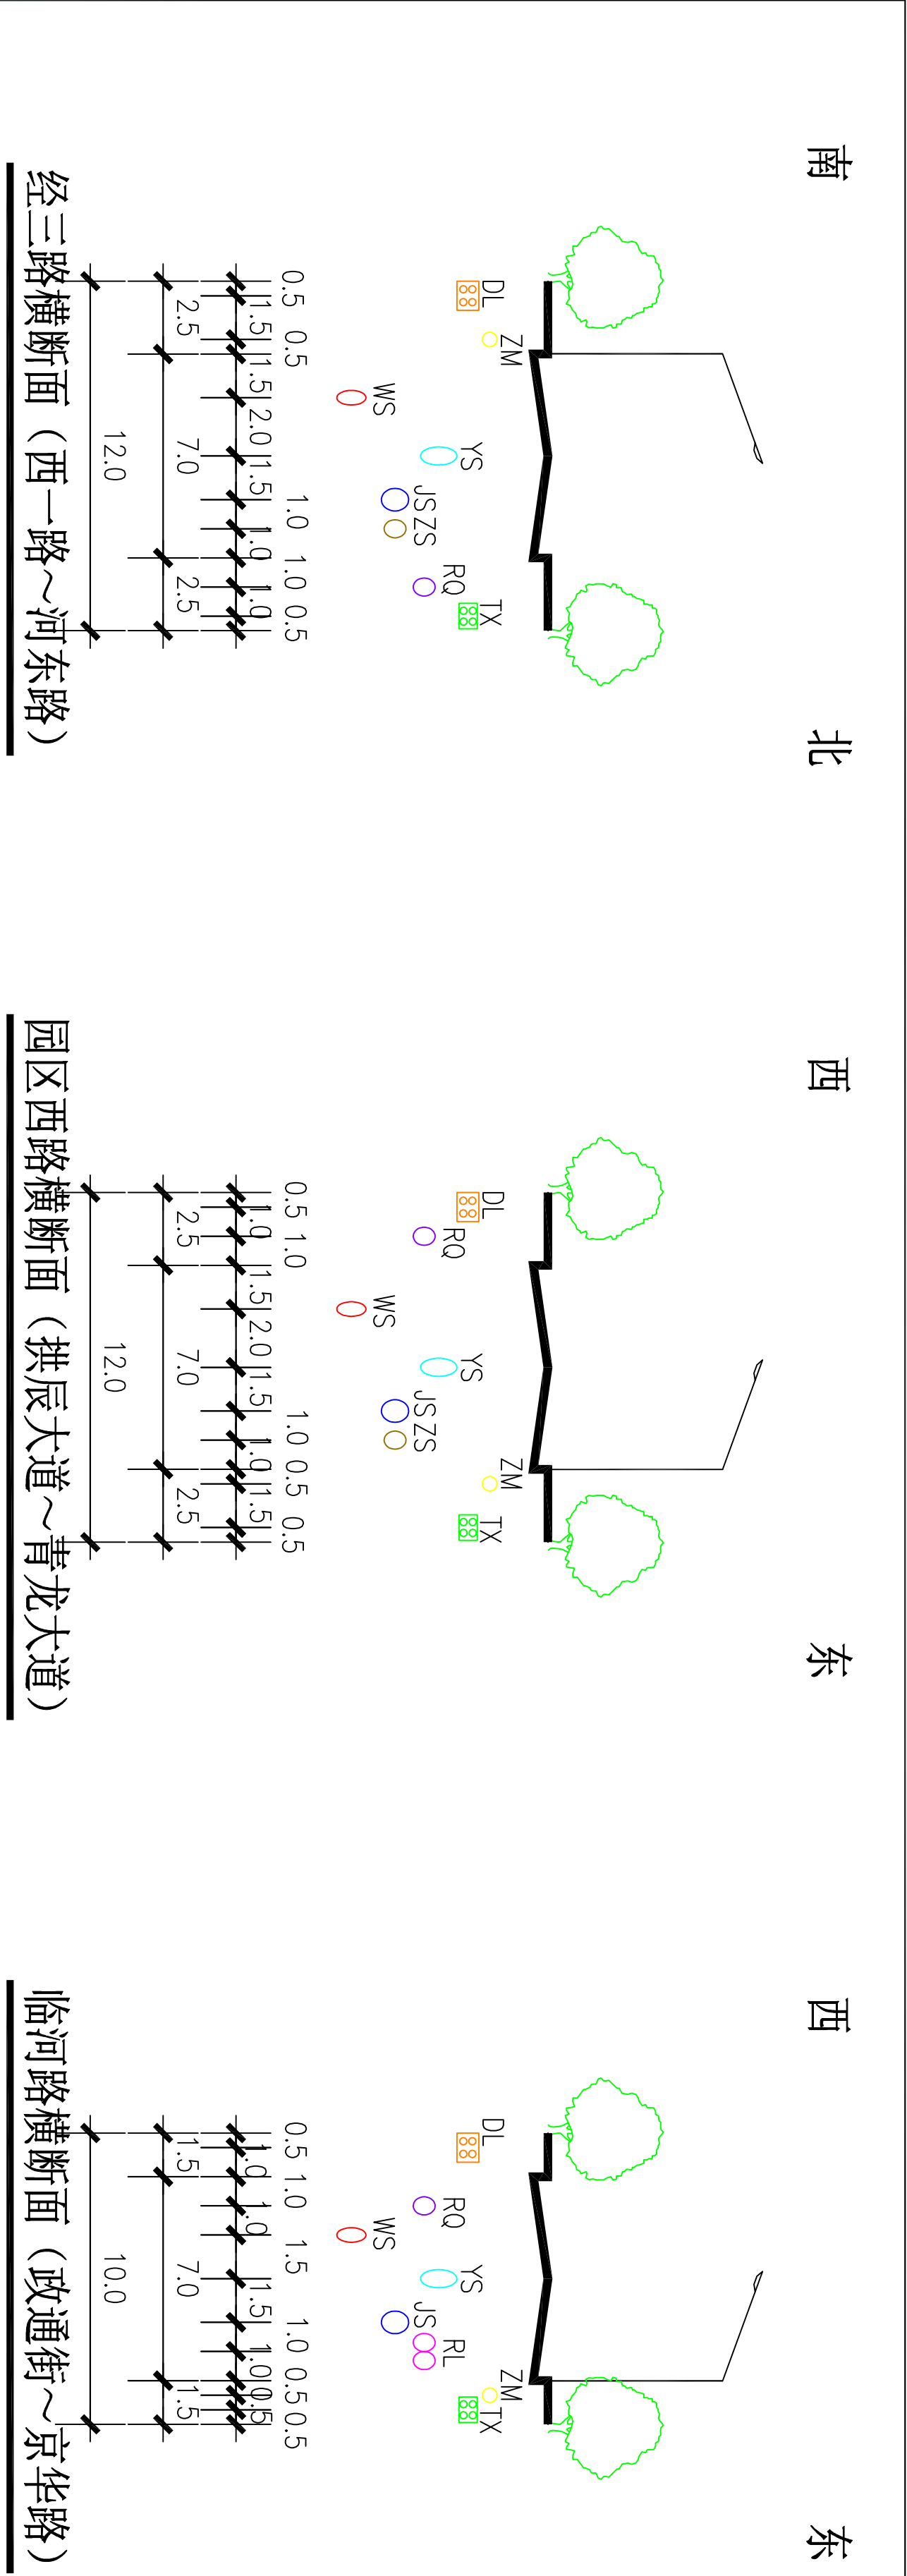

新乡县中心城区地下管线综合专项规划

2016 — 2030

——管线位置图

图例	JS	给水管道	WS	污水管道	DL	电力管线	ZM	照明管线	RL	热力管道	○	现状管道	图号
	YS	雨水管道	ZS	中水管道	TX	通信管线	RQ	燃气管道			○	规划管道	

河南省城乡规划设计研究院有限公司


HENAN INSTITUTE OF URBAN PLANNING & DESIGN, CO., LTD

城乡规划编制资质证书等级：[乙] 证规编 (141165)


市政工程设计专业甲级：证书编号A141002826

19-42

———管线平面布置分区编号图

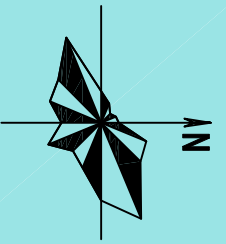


图例

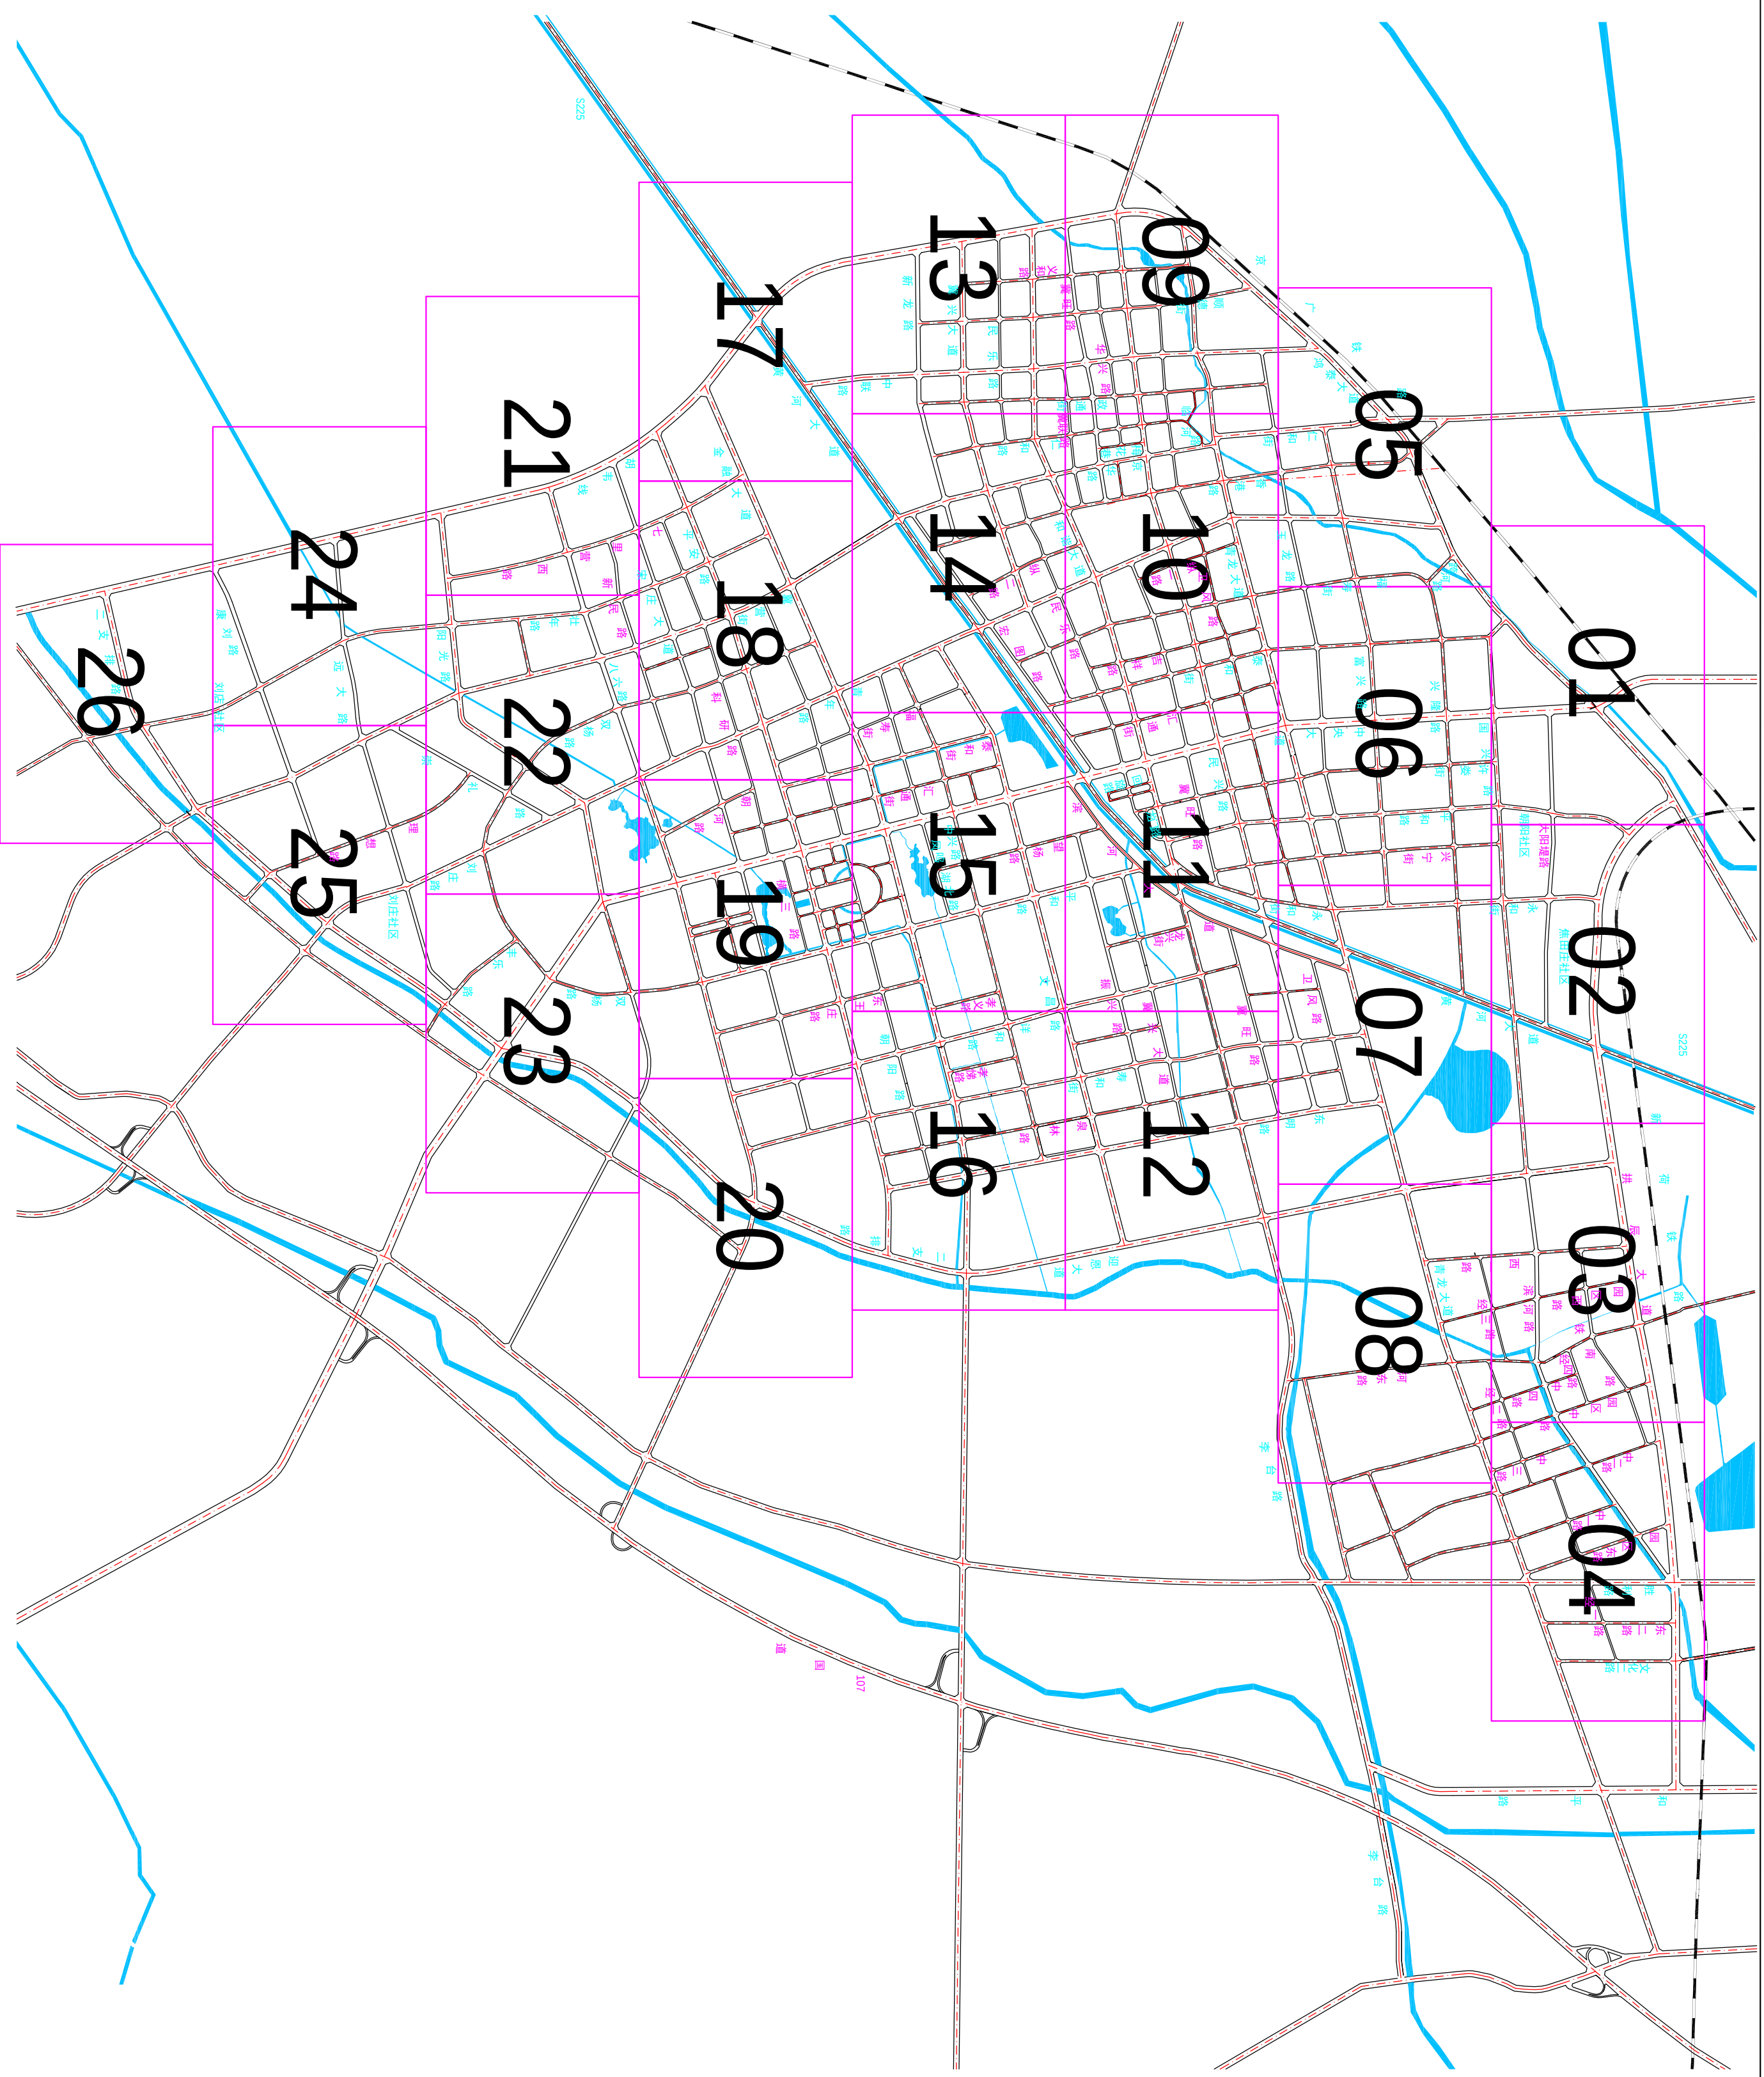

河南省城乡规划设计研究院有限公司
HENAN INSTITUTE OF URBAN PLANNING & DESIGN, CO., LTD
城乡规划设计资质证书等级: [建] 城规编(141116)
专业: 工程设计与行业甲级; 证书编号: A1410008292

20	圖号
----	----

新乡市中心城区地下管线综合专项规划 2016—2030 ——管线平面布置图

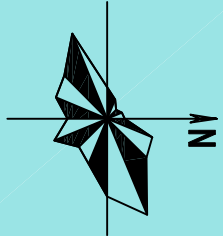

图例


- 规划电力管线
- 规划给水管道
- 规划雨水管道
- 规划污水管道
- 规划通信管线
- 规划热力管道
- 规划燃气管线
- 规划综合管廊
- 规划再生水管道
- 现状给水管道
- 现状雨水管道
- 现状污水管道
- 现状燃气管道
- 道路用地

Y: 80.14
W: 79.14
雨水管内底标高
污水管内底标高




河南省城乡规划设计研究院有限公司
HENAN INSTITUTE OF URBAN PLANNING & DESIGN, CO., LTD
城乡规划编制资质证书等级：[乙级] 证编编号：(141165)
市政工程设计专业甲级： 证书编号：A141002826

图号
20-01

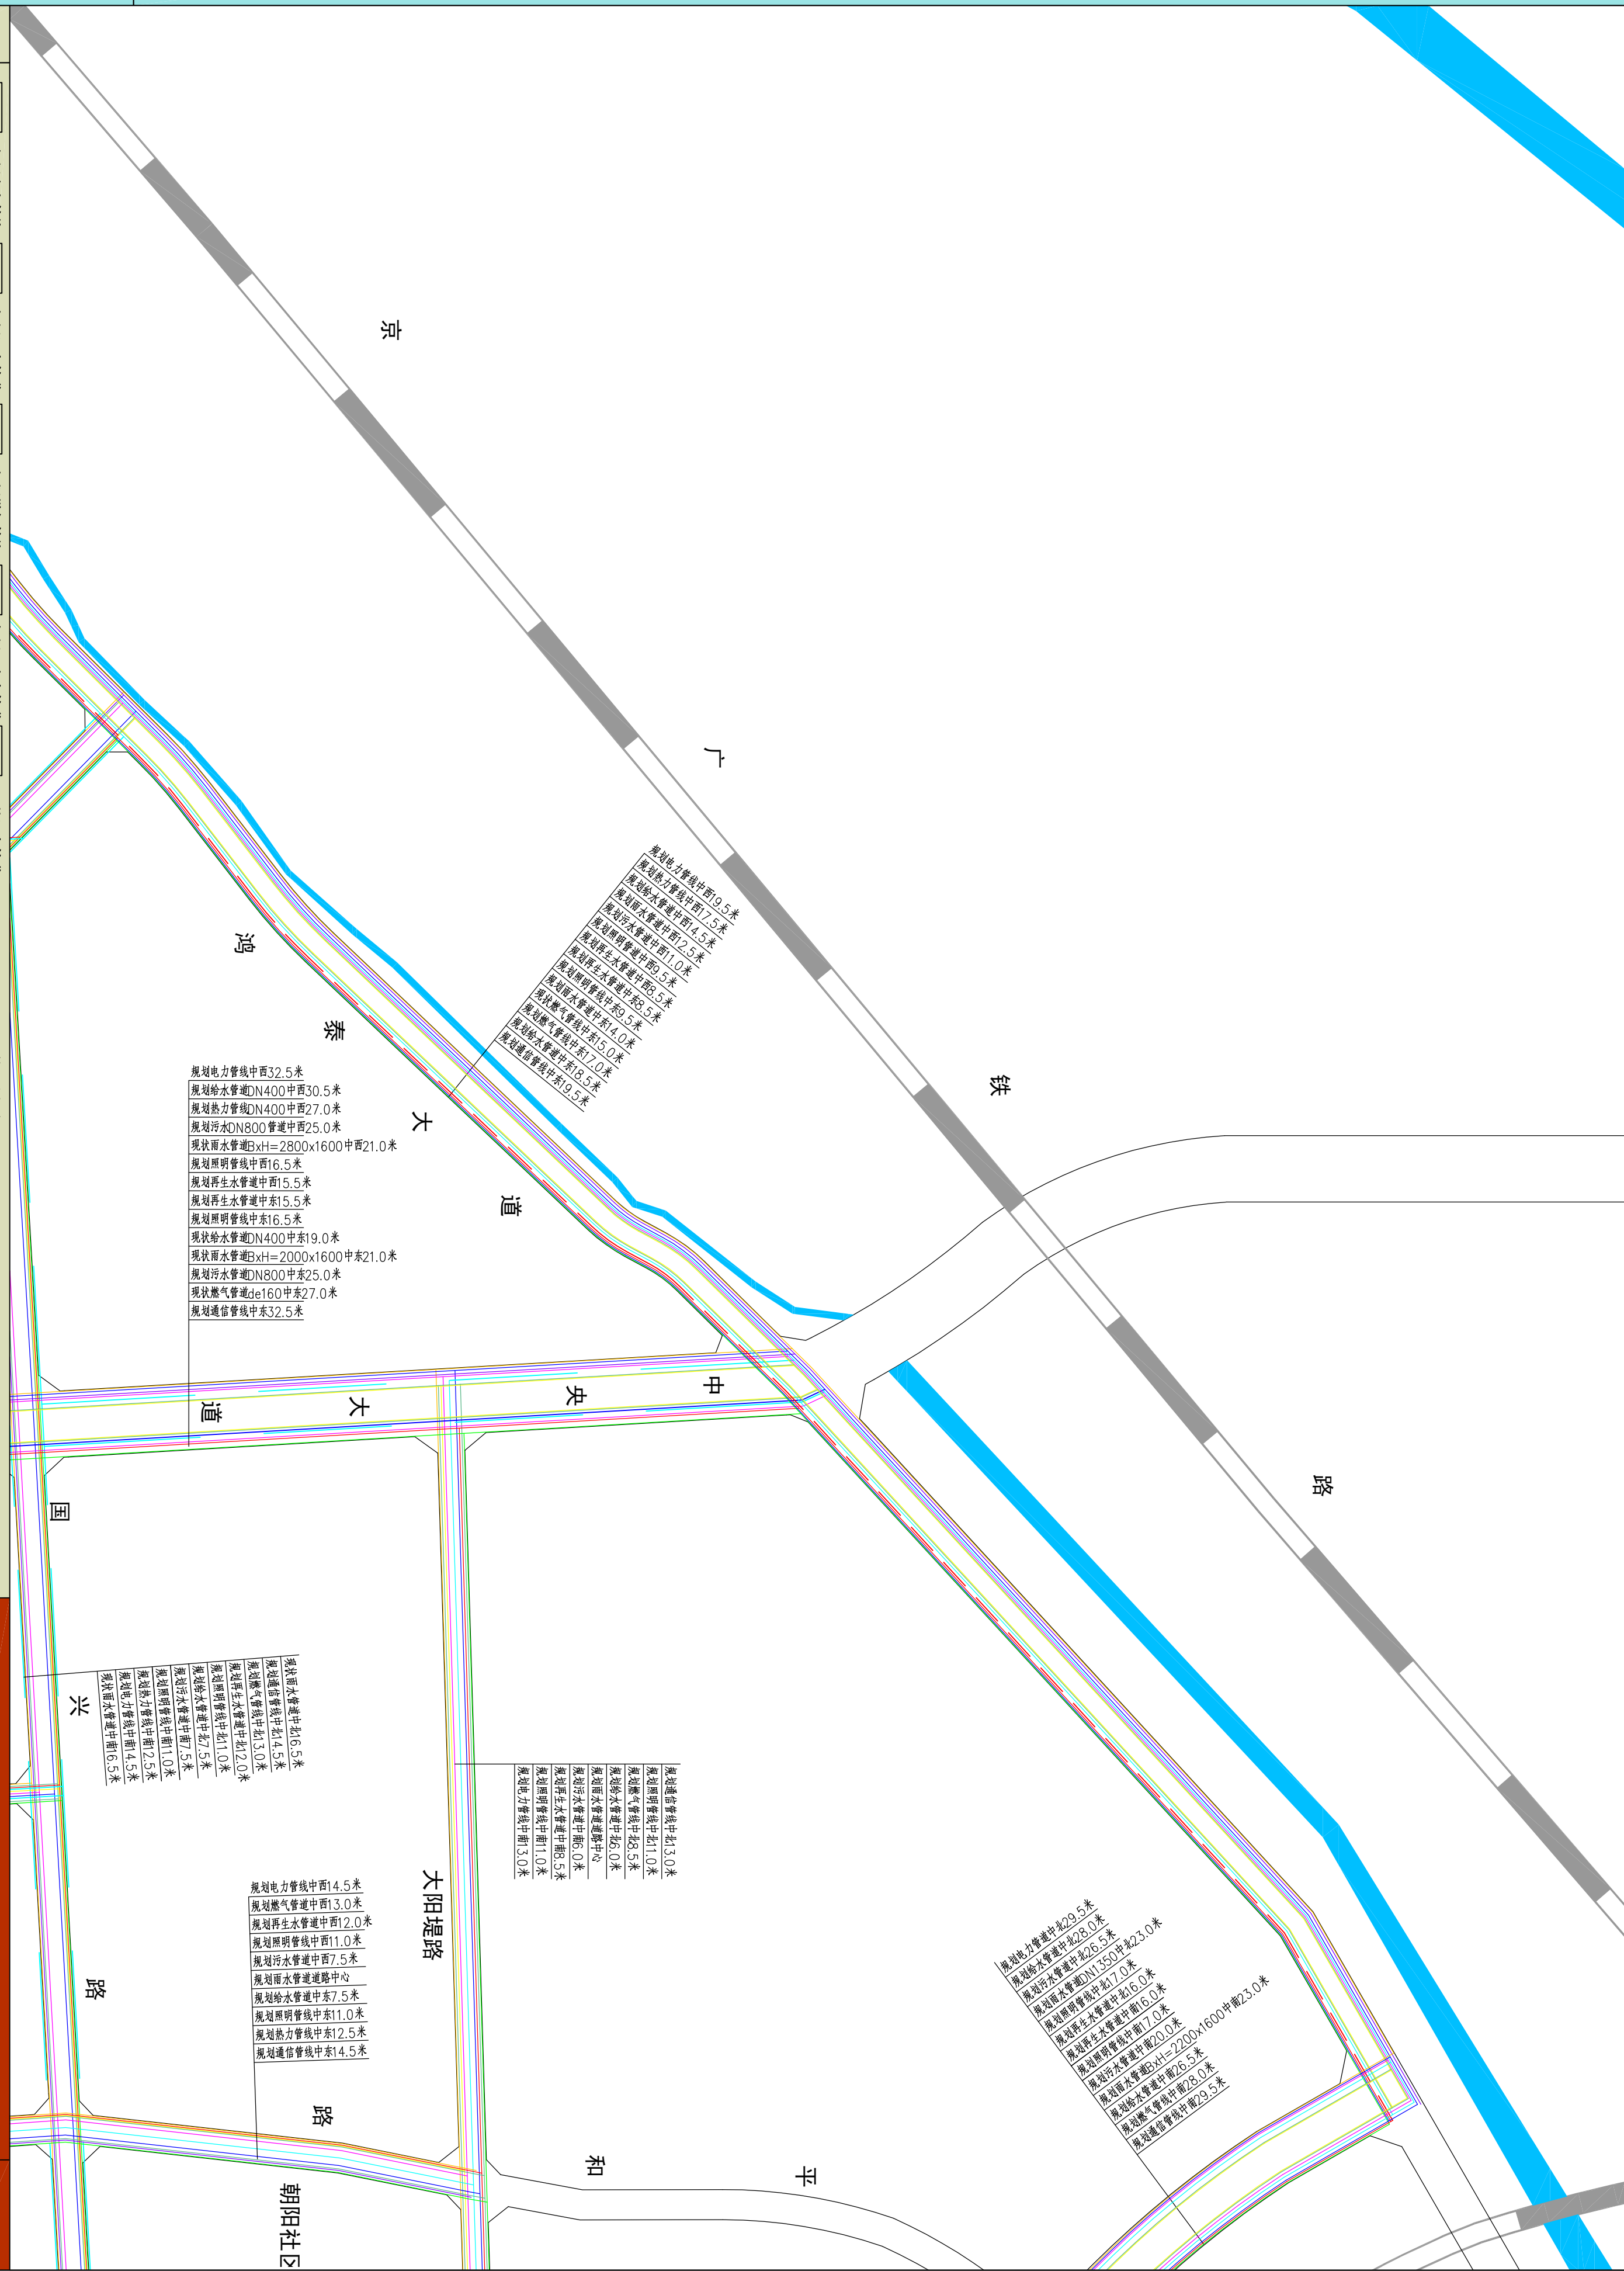

新乡市中心城区地下管线综合专项规划
2016—2030
——管线平面布置图

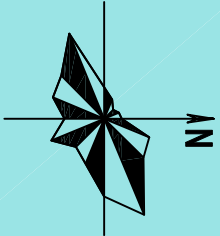

图例

- 规划电力管线
- 规划污水管道
- 规划雨水管道
- 规划给水管道
- 规划热力管道
- 规划燃气管线
- 规划再生水管道
- 规划综合管廊
- 现状污水管道
- 现状雨水管道
- 现状给水管道
- 现状热力管道
- 现状燃气管道
- 现状再生水管道
- 现状综合管廊
- 道路用地


Y: 80.14
W: 79.14

雨水管内底标高
污水管内底标高




河南省城乡规划设计研究院有限公司
HENAN INSTITUTE OF URBAN PLANNING & DESIGN, CO., LTD
城市规划设计资质证书等级: [乙] 城规编 (141165)
市政工程设计专业甲级: 证书编号A141002826

图号
20-02

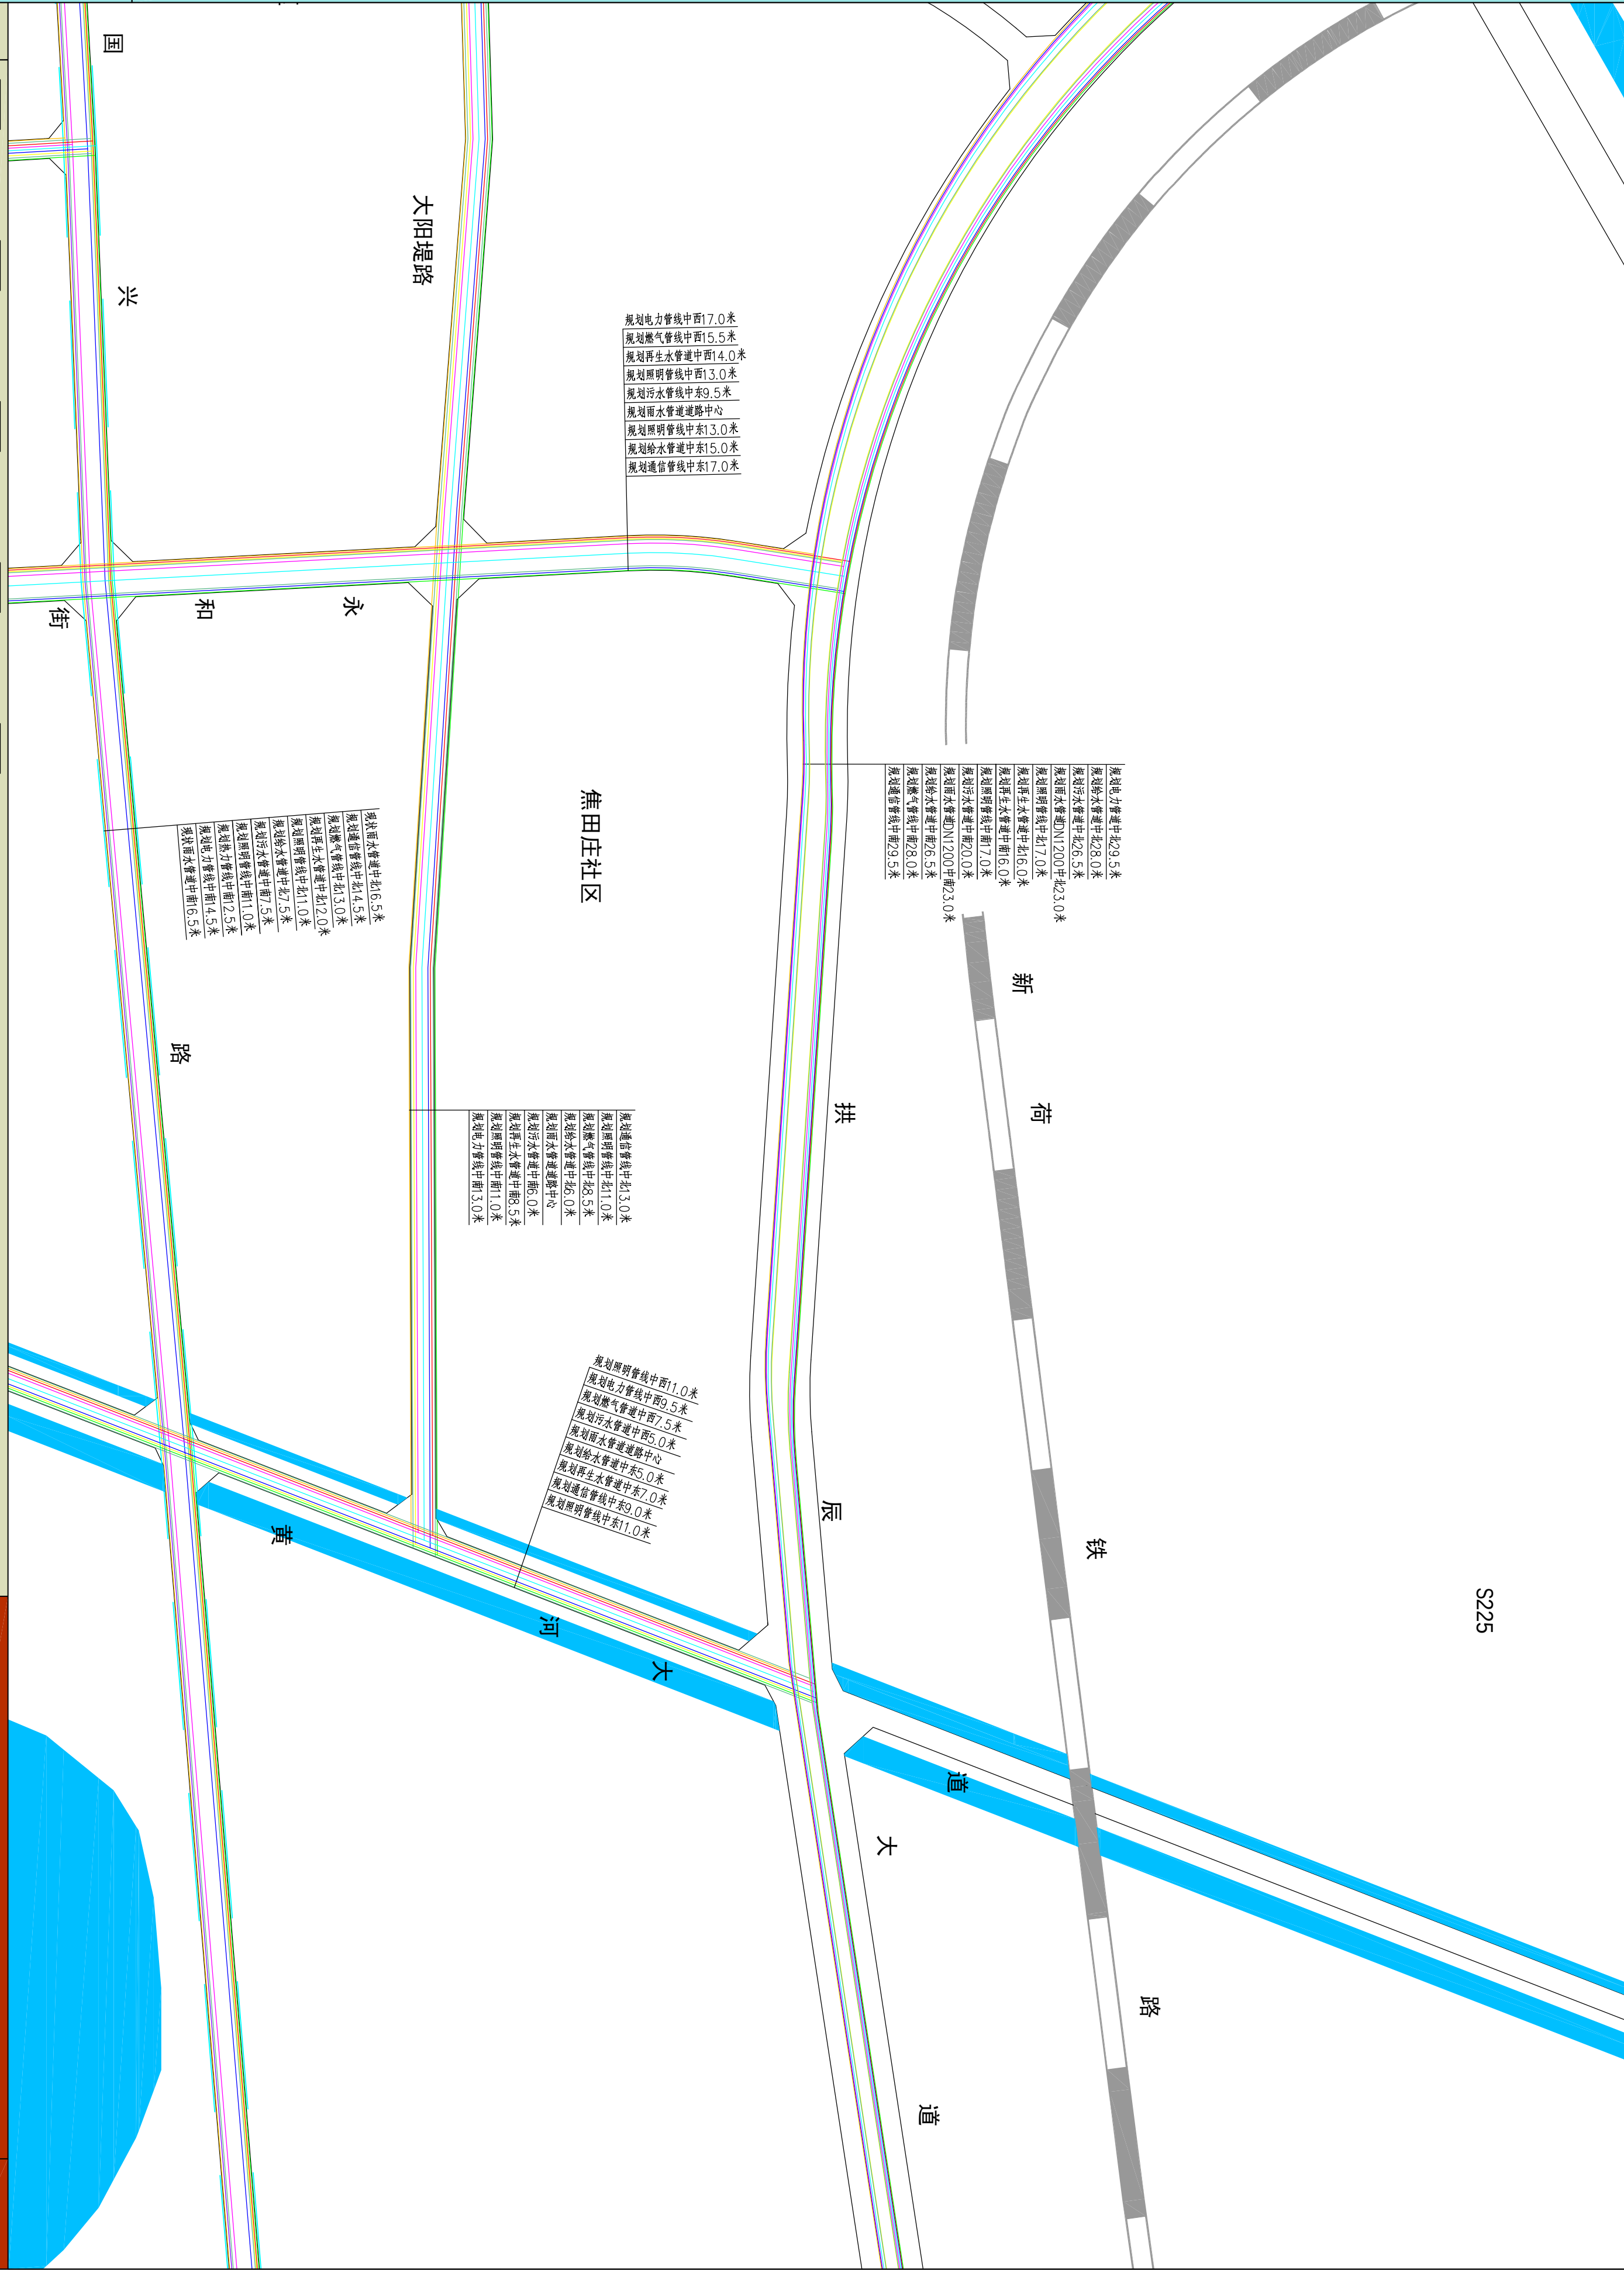

新乡县中心城区地下管线综合专项规划
2016—2030
——管线平面布置图

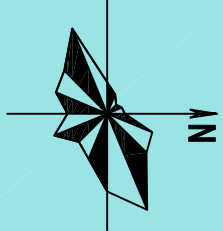


图例

- 规划电力管线
- 规划给水管道
- 规划雨水管道
- 规划污水管道
- 规划燃气管线
- 规划通信管线
- 规划热力管道
- 规划再生水管道
- 现状给水管道
- 现状雨水管道
- 现状污水管道
- 现状燃气管道
- 道路用地


Y: 80.14
W: 79.14
雨水管内底标高
污水管内底标高

河南省城乡规划设计研究院有限公司
HENAN INSTITUTE OF URBAN PLANNING & DESIGN, CO., LTD
城乡规划编制资质证书号: [建]城规编(141165)
市政工程设计专业甲级: 证书编号A141002826

图号
20-03

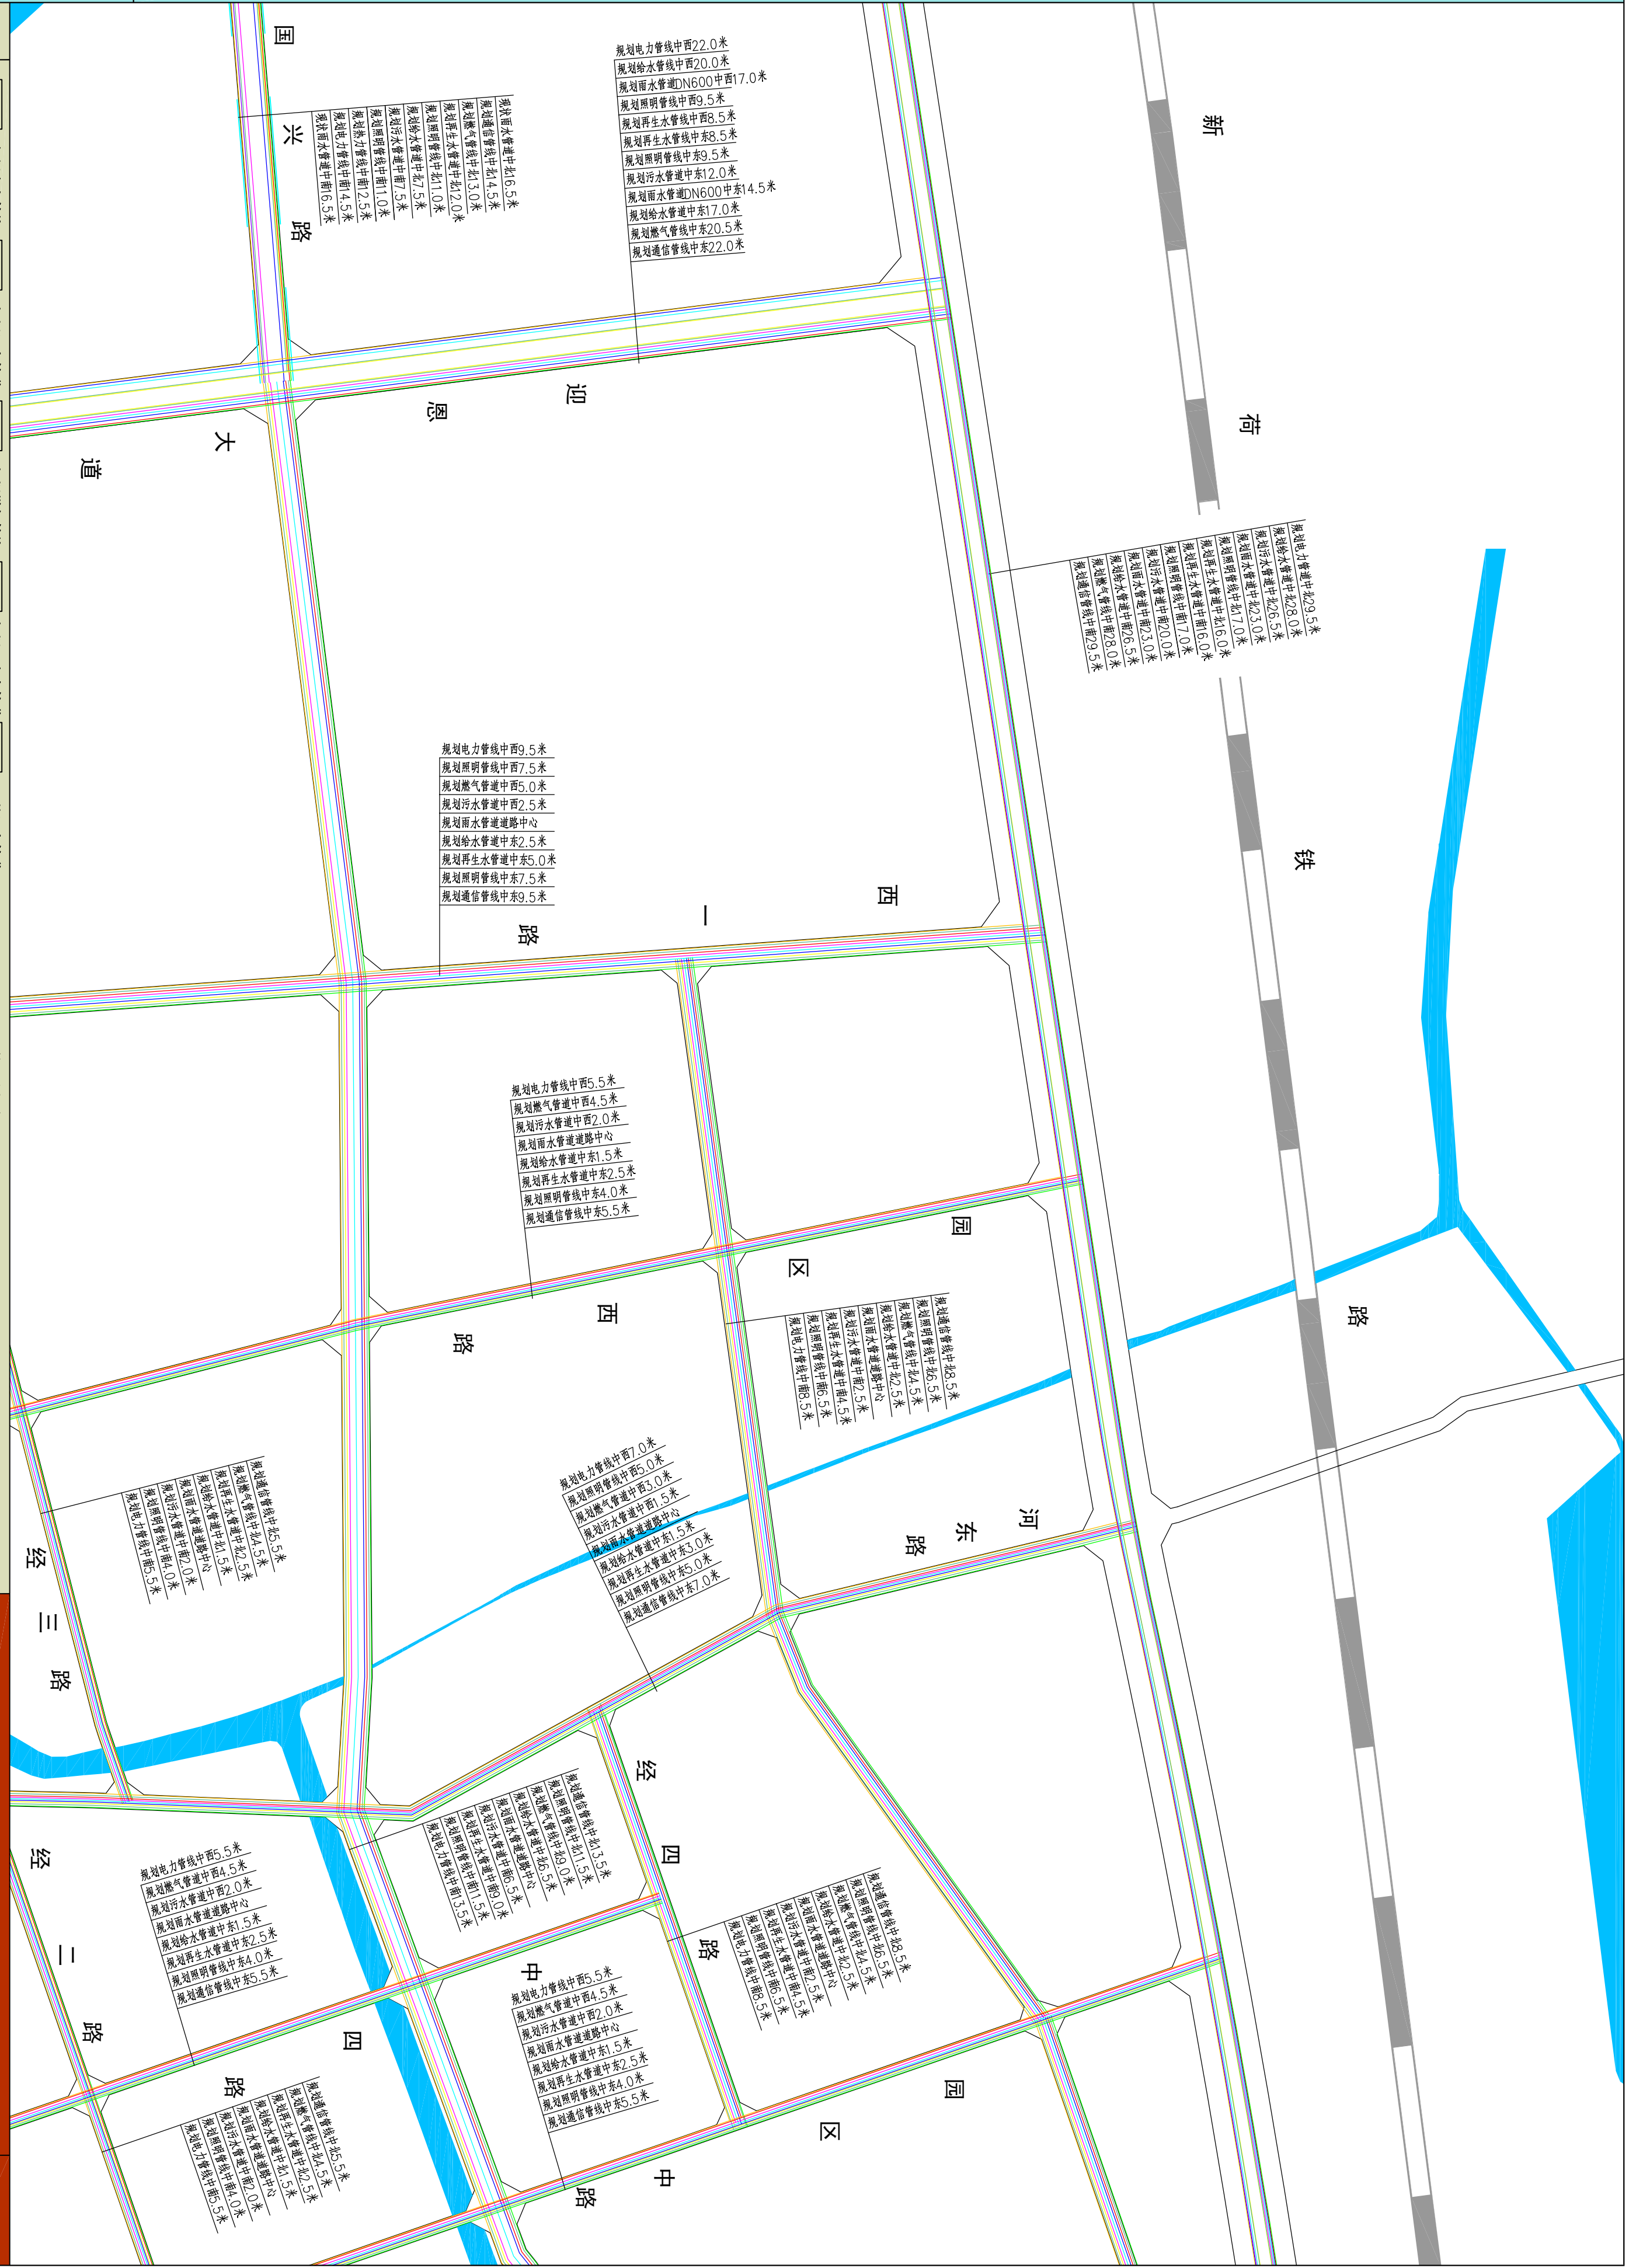

新乡县中心城区地下管线综合专项规划
2016 — 2030
——管线平面布置图

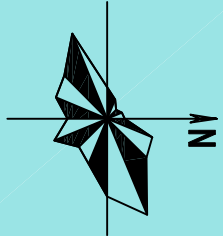

图例

- 规划电力管线
- 规划给水管道
- 规划雨水管道
- 规划污水管道
- 规划通信管线
- 规划热力管道
- 规划燃气管线
- 规划照明管线
- 规划综合管廊
- 规划再生水管道
- 现状给水管道
- 现状污水管道
- 现状燃气管道
- 道路用地

Y: 80.14

W: 79.14



雨水管内底标高

雨水管内底标高


河南省城乡规划设计研究院有限公司
HENAN INSTITUTE OF URBAN PLANNING & DESIGN, CO., LTD
城乡规划设计资质证书等级: [乙] 城规编 (141165)
市政工程设计专业甲级: 证书编号 A141002826

图号
20-04

新乡县中心城区地下管线综合专项规划
2016—2030
———管线路面布置图

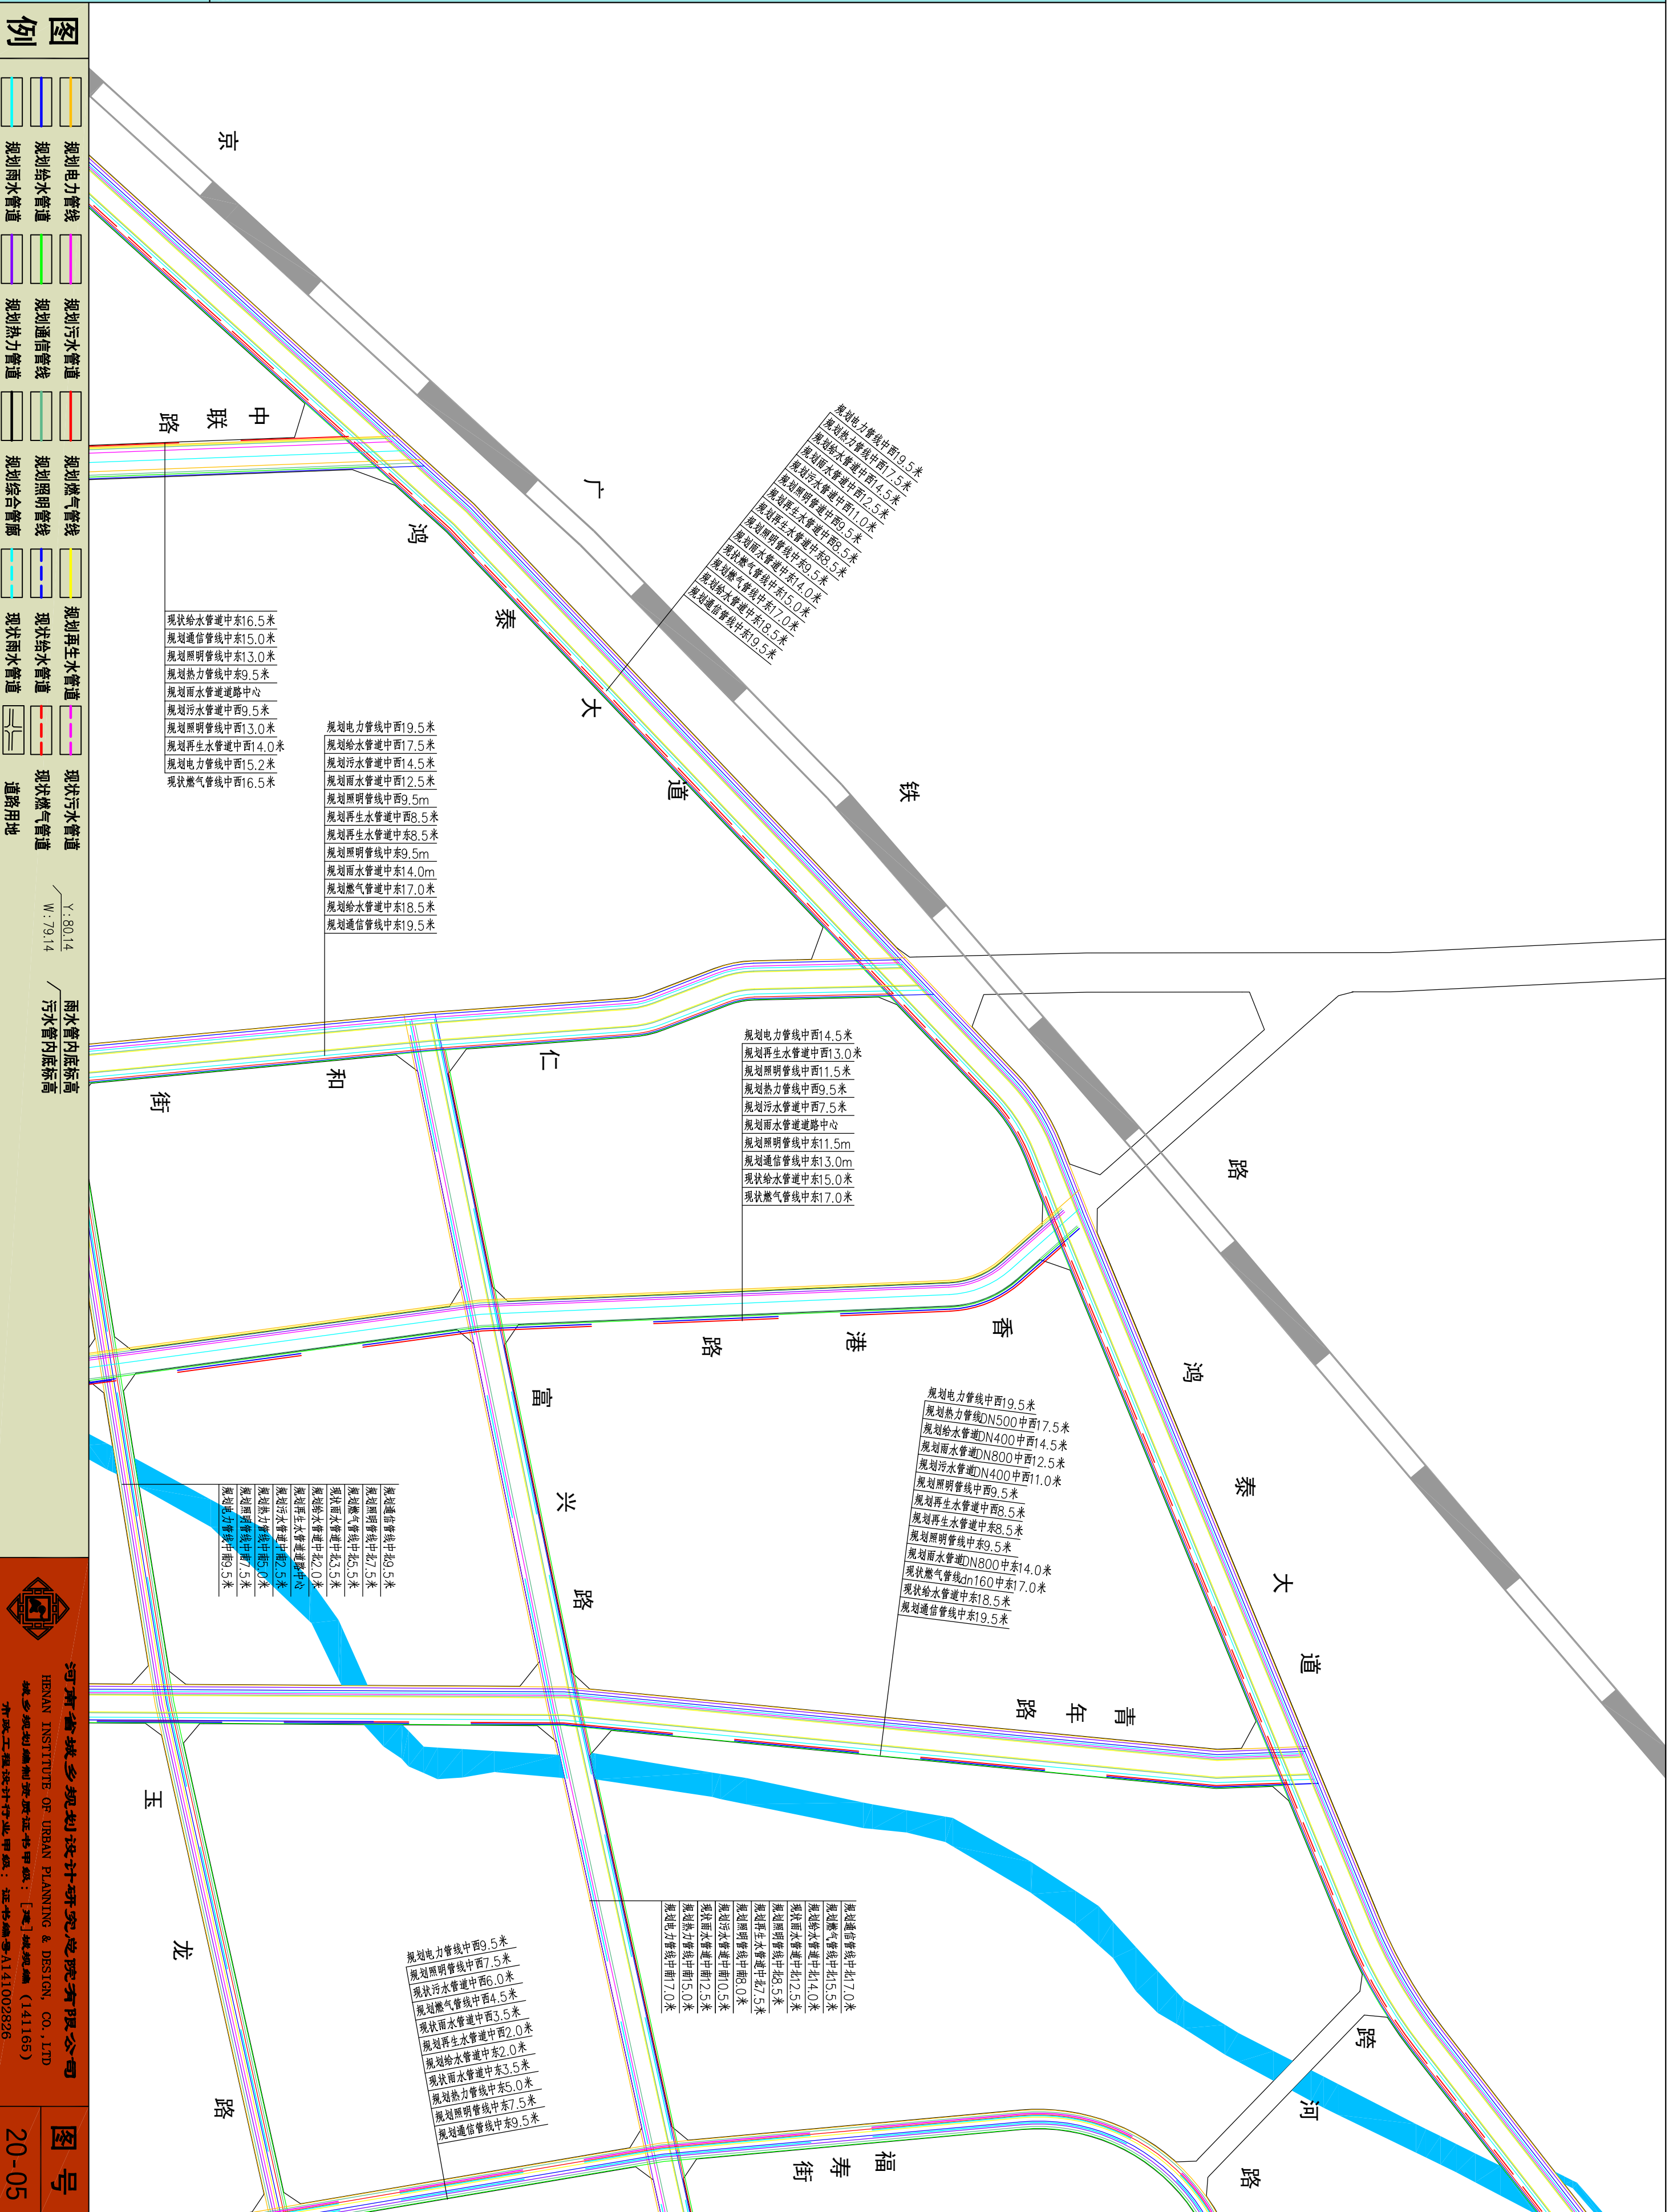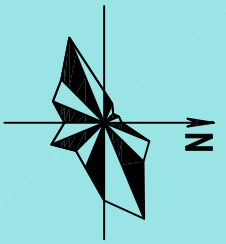

新乡县中心城区地下管线综合专项规划
2016 — 2030
——管线平面布置图

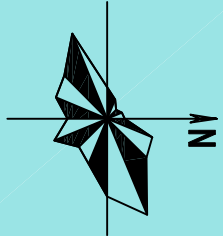

图例

- 规划电力管线
- 规划给水管道
- 规划雨水管道
- 规划污水管道
- 规划通信管线
- 规划热力管道
- 规划燃气管线
- 规划照明管线
- 规划综合管廊
- 规划再生水管道
- 现状给水管道
- 现状雨水管道
- 现状污水管道
- 现状燃气管道
- 道路用地

雨水管内底标高
W:79.14



河南省城乡规划设计研究院有限公司
HENAN INSTITUTE OF URBAN PLANNING & DESIGN, CO., LTD
城乡规划设计资质证书号: [建]城规编(141165)
市政工程设计专业甲级: 证书编号A141002826

图号
20-06

现状污水管线中西11.5米
规划电力管线中西10.5米
规划照明管线中西9.5米
规划燃气管线中西7.5米
现状雨水管道中西6.0米
规划再生水管道中西4.5米
规划给水管道中东4.5米
现状雨水管道中东6.0米
规划热力管线中东7.5米
规划照明管线中东9.5米
规划通信管线中东11.5米

现状污水管线中西11.5米
规划电力管线中西10.5米
规划照明管线中西9.5米
规划燃气管线中西7.5米
现状雨水管道中西6.0米
规划再生水管道中西4.5米
规划给水管道中东4.5米
现状雨水管道中东6.0米
规划热力管线中东7.5米
规划照明管线中东9.5米
规划通信管线中东11.5米

规划通信管线中东20.0米
规划给水管道DN500中东8.5米
规划再生水管道中东7.0米
规划雨水管道DN1200中东4.0米
规划热力管道DN400中东0.5米
规划照明管线中东8.0米
规划污水管道DN1200中东0.5米
规划雨水管道DN1350中东4.0米
规划给水管道DN600中东7.0米
规划热力管道DN600中东8.5米
规划电力管线中东20.0米
Y:75.42
W:71.52

规划电力管线中西32.5米
现状给水管道DN400中西26.3米
现状燃气管线DN160中西25.0米
规划污水管道DN800中西23.0米
现状雨水管道BxH=2600x1600中西21.0米
规划照明管线中西16.5米
规划再生水管道中西15.5米
规划再生水管道中东15.5米
规划照明管线中东16.5米
现状雨水管道BxH=2000x1600中东21.0米
规划污水管道DN800中东23.0米
规划热力管线DN400中东27.0米
规划给水管道DN400中东30.5米
规划通信管线中东32.5米

规划电力管线中西9.5米
规划燃气管道中西13.0米
规划再生水管道中西12.0米
规划照明管线中西11.0米
规划污水管道中西7.5米
规划雨水管道道路中心
规划给水管道中东7.5米
规划照明管线中东11.0米
规划热力管线中东12.5米
规划通信管线中东14.5米

规划通信管线中东6.5米
现状燃气管线中东8.0米
规划照明管线中东8.5米
规划雨水管道中东5.5米
规划再生水管道中东4.0米
规划给水管道中东2.5米
规划污水管道中东2.5米
规划热力管线中东7.5米
规划通信管线中东9.5米

规划电力管线中西14.5米
规划燃气管道中西13.0米
规划再生水管道中西12.0米
规划照明管线中西11.0米
规划污水管道中西7.5米
规划雨水管道道路中心
规划给水管道中东7.5米
规划照明管线中东11.0米
规划热力管线中东12.5米
规划通信管线中东14.5米


规划电力管线中西9.5米
规划照明管线中西7.5米
规划燃气管道中西5.0米
规划污水管道中西2.5米
规划雨水管道道路中心
规划给水管道中东2.5米
规划再生水管道中东5.0米
规划照明管线中东7.5米
规划通信管线中东9.5米

规划通信管线中东7.0米
规划燃气管线中东5.5米
规划给水管道中东4.0米
现状雨水管道中东2.5米
规划照明管线中东8.5米
规划再生水管道中东7.5米
规划污水管道中东0.5米
规划热力管线中东2.5米
规划雨水管道中东5.0米
规划电力管线中东7.0米

规划通信管线中东9.5米
规划照明管线中东7.5米
规划燃气管线中东5.5米
现状雨水管道中东2.0米
规划给水管道道路中心
规划再生水管道中东2.5米
规划污水管道中东0.5米
规划热力管线中东1.5米
规划电力管线中东9.5米

规划通信管线中东7.0米
规划燃气管线中东5.0米
规划给水管道中东3.0米
规划雨水管道中东1.5米
规划照明管线道路中心
规划再生水管道中东1.5米
规划污水管道中东2.0米
规划热力管线中东5.0米
规划电力管线中东0.5米

———管线路面布置图

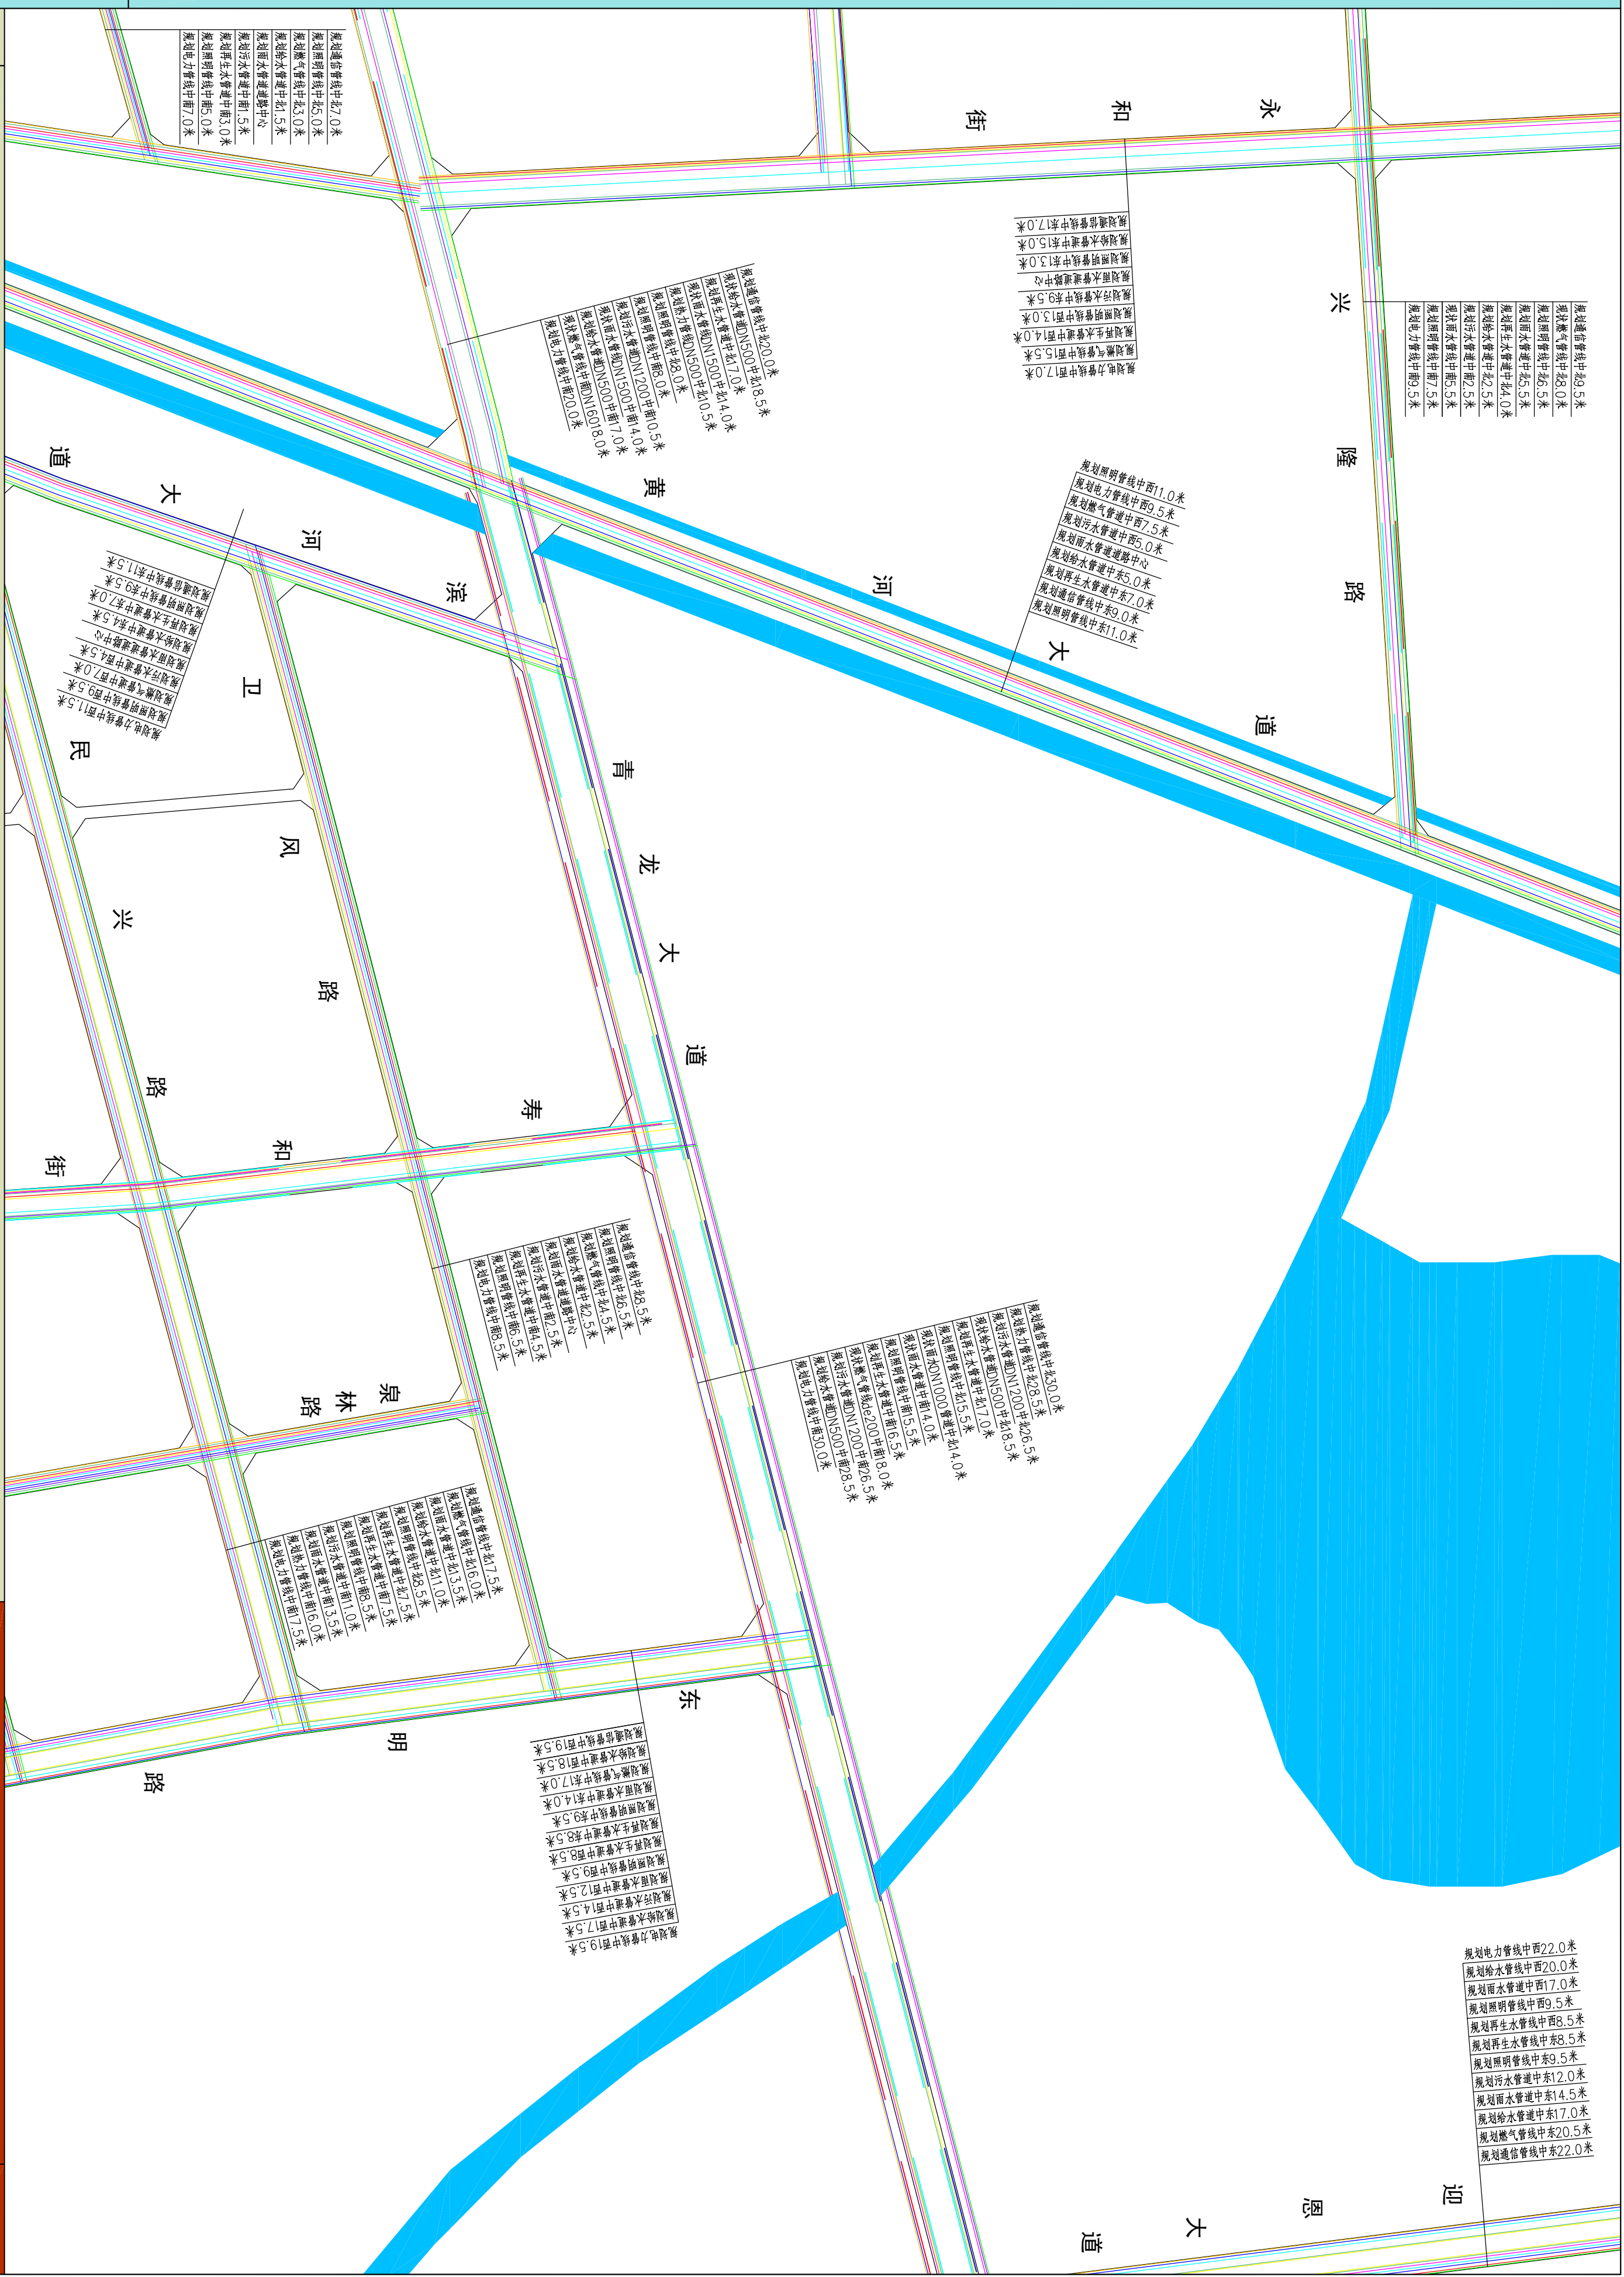

图例

规划电力管线

规划给水管道

规划雨水管道

规划污水管道
规划通信管线
规划热力管道

规划燃气管线
规划照明管线
规划综合管廊

规划再生水管道
现状给水管道
现状雨水管道

现状污水管道
现状燃气管道
道路用地

Y: 80.14
W: 79.14


雨水管内底标高



河南省城乡规划设计研究院有限公司
HENAN INSTITUTE OF URBAN PLANNING & DESIGN, CO., LTD
城乡规划设计资质证书甲级: [建]城规编(141166)
市政工程设计行业甲级: 证书编号A141002826

圖号
20-07

新乡县中心城区地下管线综合专项规划
2016—2030
——管线平面布置图

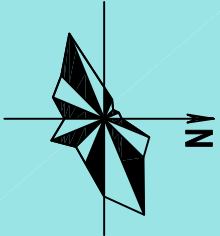

图例

- 规划电力管线
- 规划给水管道
- 规划雨水管道
- 规划污水管道
- 规划通信管线
- 规划热力管道
- 规划燃气管线
- 规划照明管线
- 规划综合管廊
- 规划再生水管道
- 现状给水管道
- 现状污水管道
- 现状燃气管道
- 道路用地

Y: 80.14

W: 79.14


雨水管内底标高

污水管内底标高

河南省城乡规划设计研究院有限公司
HENAN INSTITUTE OF URBAN PLANNING & DESIGN, CO., LTD
城乡规划编制资质证书等级：[乙] 证编编号：(141165)
市政工程设计专业甲级：证书编号A141002826

图号
20-08

新乡县中心城区地下管线综合专项规划
2016 — 2030
——管线平面布置图

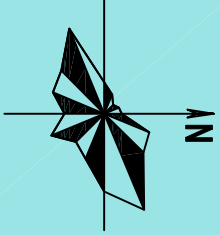

图例


- 规划电力管线
- 规划给水管道
- 规划雨水管道
- 规划污水管道
- 规划通信管线
- 规划热力管道
- 规划燃气管线
- 规划综合管廊
- 规划再生水管道
- 现状给水管道
- 现状雨水管道
- 现状污水管道
- 现状燃气管道
- 道路用地

Y: 80.14
W: 79.14
雨水管内底标高
污水管内底标高




河南省城乡规划设计研究院有限公司
HENAN INSTITUTE OF URBAN PLANNING & DESIGN, CO., LTD
城乡规划编制资质证书号: [建] 城规编 (141165)
市政工程设计专业甲级: 证书编号 A141002826

图号
20-09

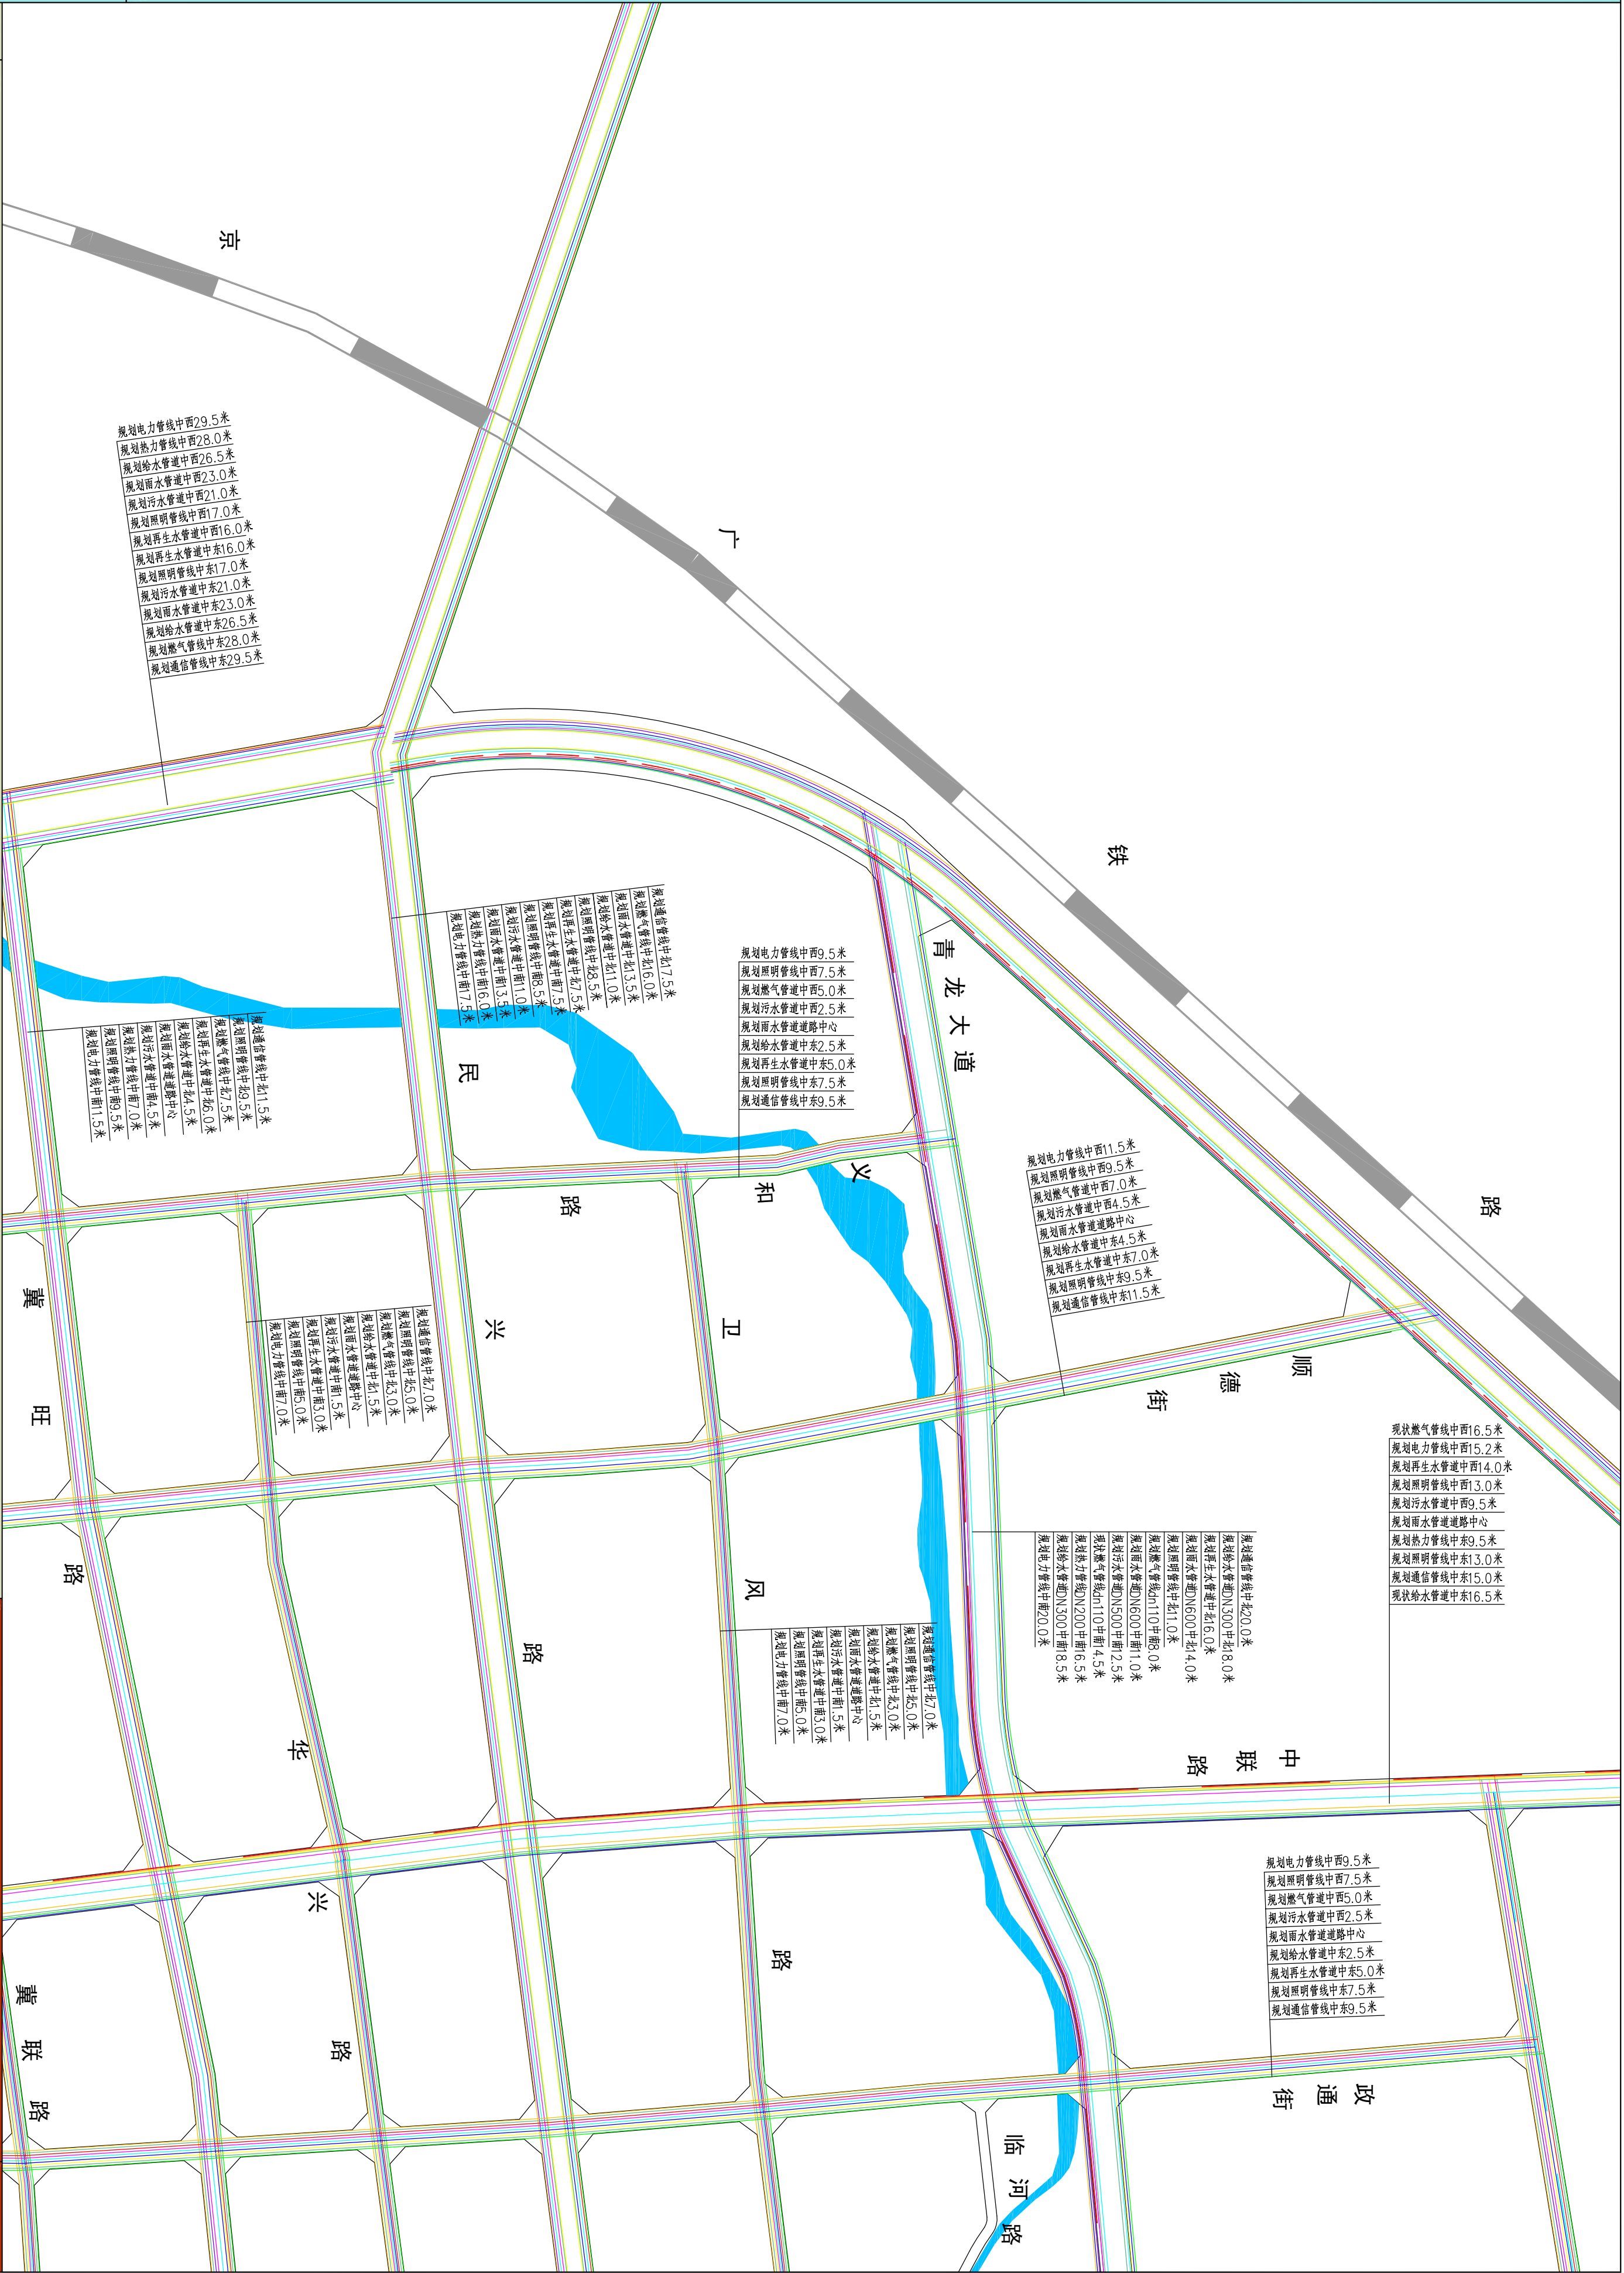

新乡县中心城区地下管线综合专项规划
2016—2030
——管线平面布置图

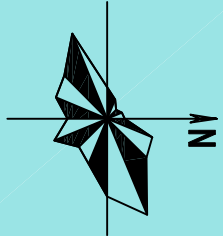

图例

- 规划电力管线
- 规划给水管道
- 规划雨水管道
- 规划污水管道
- 规划通信管线
- 规划热力管道
- 规划燃气管线
- 规划照明管线
- 规划综合管廊
- 规划再生水管道
- 现状给水管道
- 现状雨水管道
- 现状污水管道
- 现状燃气管道
- 道路用地

Y: 80.14
W: 79.14
雨水管内底标高
污水管内底标高





河南省城乡规划设计研究院有限公司
HENAN INSTITUTE OF URBAN PLANNING & DESIGN, CO., LTD
城乡规划设计资质证书号: [豫]城规编(141165)
市政工程设计专业甲级: 证书编号A141002826


图号
20-10



——管線平面布置圖

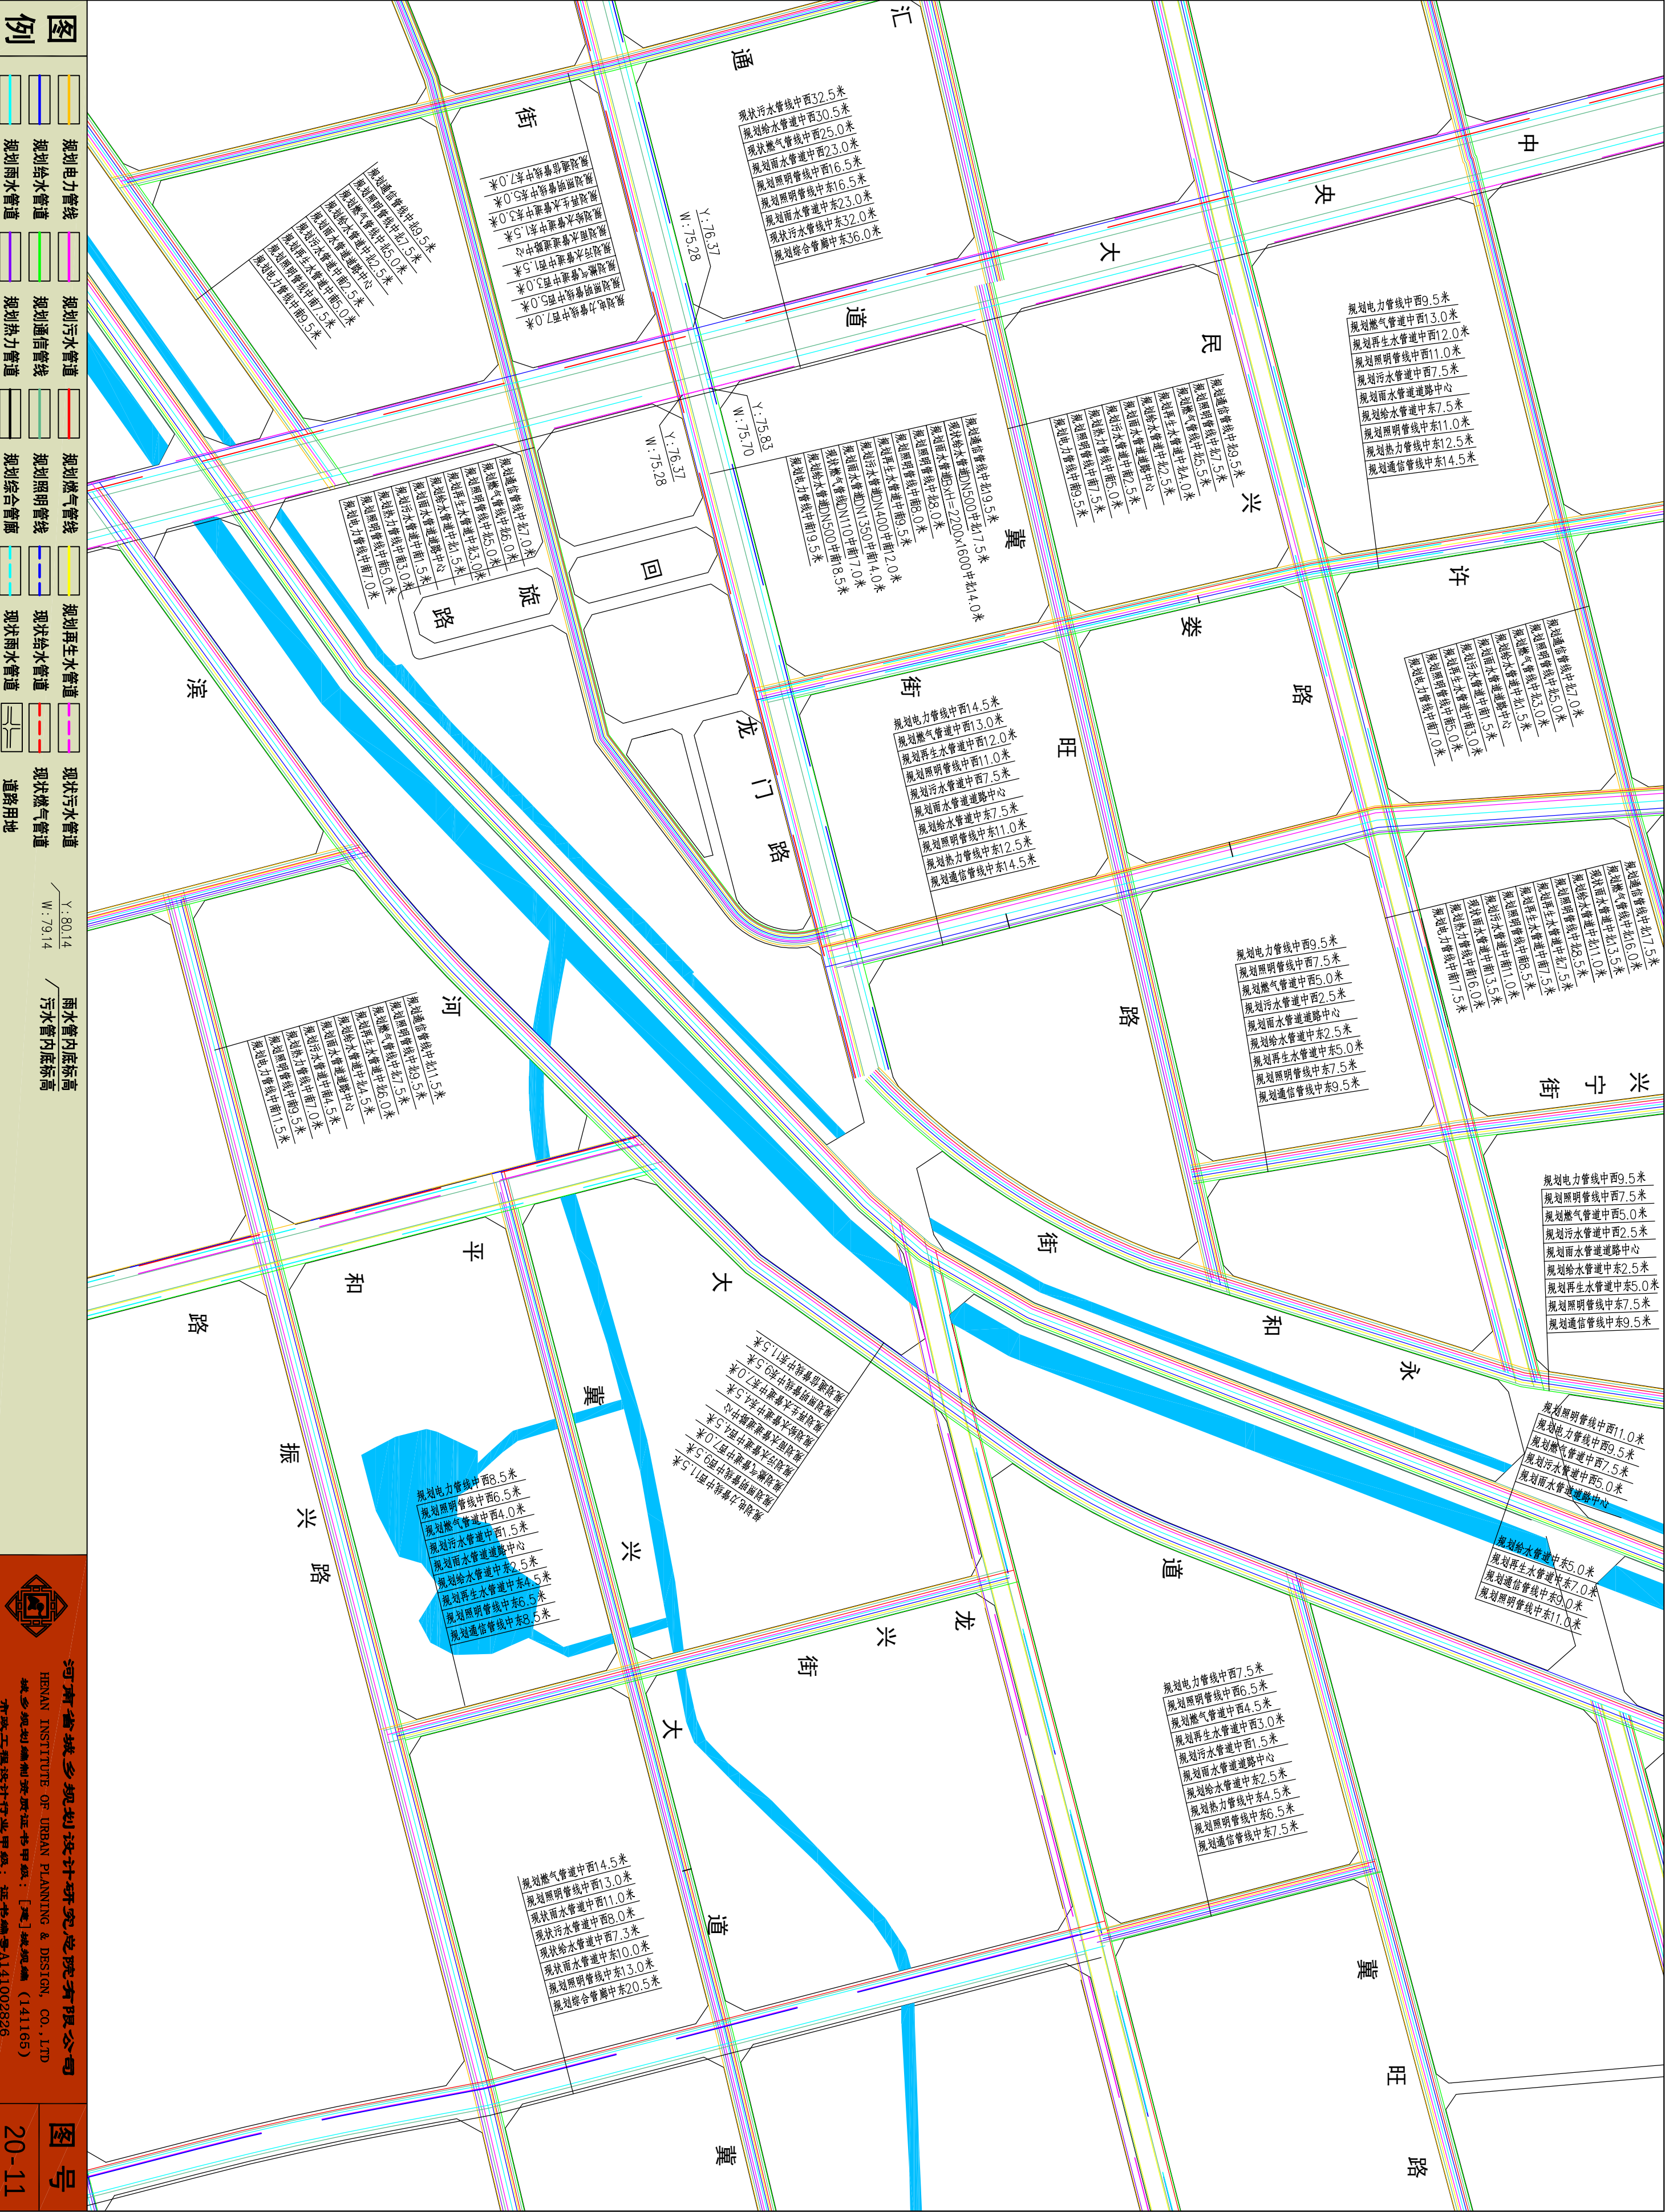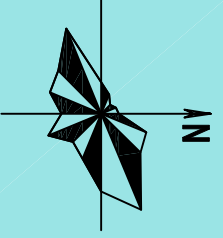

新乡县中心城区地下管线综合专项规划
2016—2030
——管线平面布置图

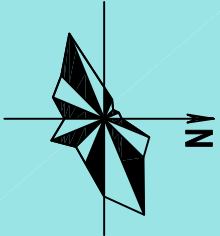

图例


- 规划电力管线
- 规划给水管道
- 规划雨水管道
- 规划污水管道
- 规划通信管线
- 规划热力管道
- 规划燃气管线
- 规划照明管线
- 规划再生水管道
- 现状给水管道
- 现状雨水管道
- 现状污水管道
- 现状燃气管道
- 道路用地

雨水管内底标高
Y: 80.14
W: 79.14
污水管内底标高
Y: 76.21
W: 74.49

河南省城乡规划设计研究院有限公司
HENAN INSTITUTE OF URBAN PLANNING & DESIGN, CO., LTD
城乡规划编制资质证书等级: [乙] 城规编 (141165)
市政工程设计专业甲级: 证书编号 A141002826

图号
20-12

新乡县中心城区地下管线综合专项规划
2016—2030
——管线平面布置图

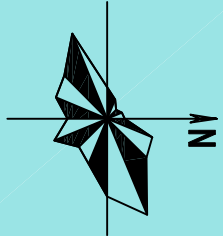

图例

- 规划电力管线
- 规划给水管道
- 规划雨水管道
- 规划污水管道
- 规划通信管线
- 规划热力管道
- 规划燃气管线
- 规划照明管线
- 规划综合管廊
- 规划再生水管道
- 现状给水管道
- 现状污水管道
- 现状燃气管道
- 现状雨水管道
- 道路用地

Y: 80.14
W: 79.14
雨水管内底标高
污水管内底标高




河南省城乡规划设计研究院有限公司
HENAN INSTITUTE OF URBAN PLANNING & DESIGN, CO., LTD
城乡规划设计资质证书号: [豫]城规编(141165)
市政工程设计专业甲级: 证书编号A141002826

图号
20-13



新乡县中心城区地下管线综合专项规划
2016
2030
——管线平面布置图

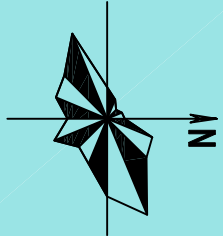

图例

- 规划电力管线
- 规划给水管道
- 规划雨水管道
- 规划污水管道
- 规划通信管线
- 规划热力管道
- 规划燃气管线
- 规划照明管线
- 规划综合管廊
- 规划再生水管道
- 现状给水管道
- 现状雨水管道
- 现状污水管道
- 现状燃气管道
- 道路用地

Y: 80.14
W: 79.14
雨水管内底标高
污水管内底标高




河南省城乡规划设计研究院有限公司
HENAN INSTITUTE OF URBAN PLANNING & DESIGN, CO., LTD
城市规划设计资质证书等级: [乙] 城规编 (141165)
市政工程设计专业甲级: 证书编号 A141002826

图号
20-14



新乡县中心城区地下管线综合专项规划
2016 — 2030
——管线平面布置图

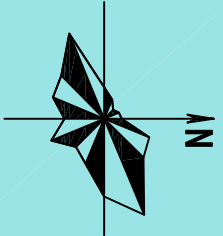


图例

- 规划电力管线
- 规划给水管道
- 规划雨水管道
- 规划污水管道
- 规划通信管线
- 规划热力管道
- 规划再生水管道
- 现状给水管道
- 现状污水管道
- 现状雨水管道
- 现状燃气管道
- 道路用地



雨水管内底标高污水管内底标高

河南省城乡规划设计研究院有限公司
HENAN INSTITUTE OF URBAN PLANNING & DESIGN, CO., LTD
城市规划设计资质证书号: [建]城规编(141165)
市政工程设计专业甲级: 证书编号A141002826

图号
20-15

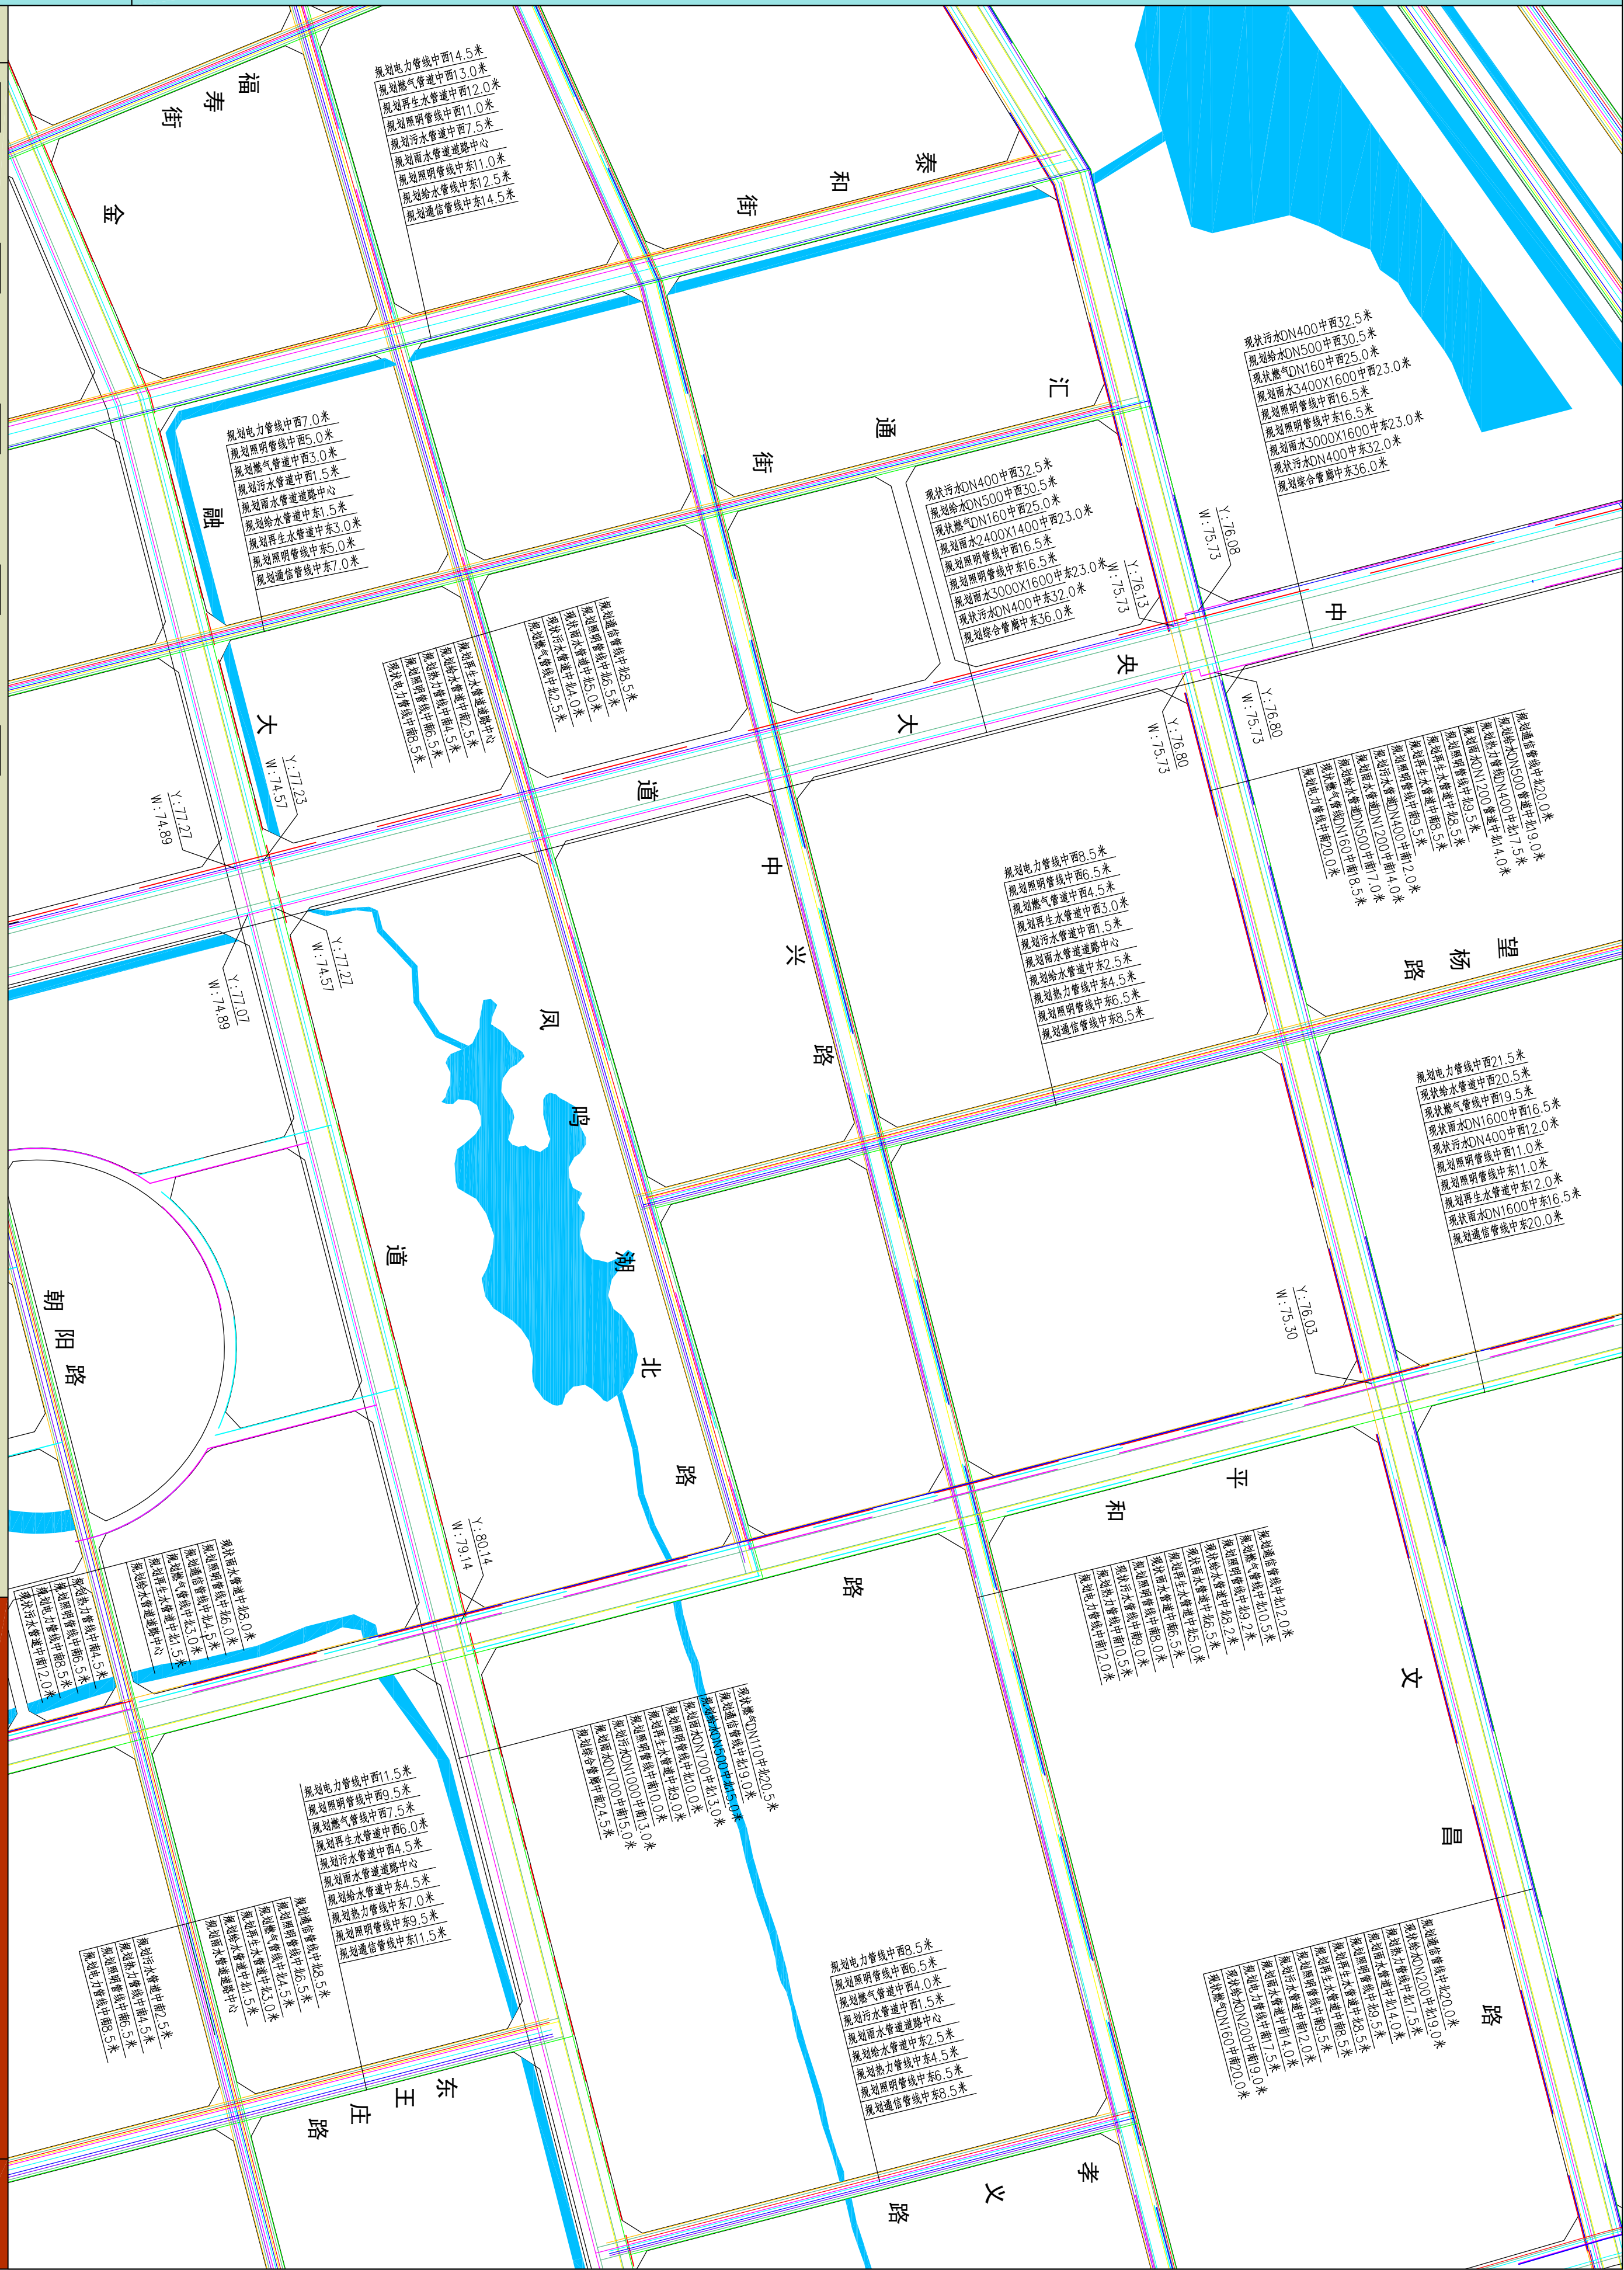

新乡县中心城区地下管线综合专项规划

 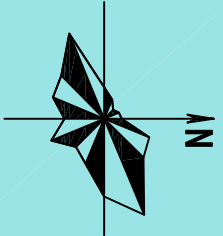


	规划电力管线		规划污水管道		规划再生水管道		现状污水管道
	规划给水管道		规划热力管道		现状雨水管道		现状燃气管道
	规划雨water管道		规划综合管廊				道路用地

Y: 80.14	雨水管内底标高
W: 79.14	




河南省城乡规划设计研究院有限公司
HENAN INSTITUTE OF URBAN PLANNING & DESIGN, CO., LTD
城乡规划编制资质证书甲级：[建]城规编 (1411165)
市政工程设计行业甲级：证书编号A141002826

图号	20-16
----	-------

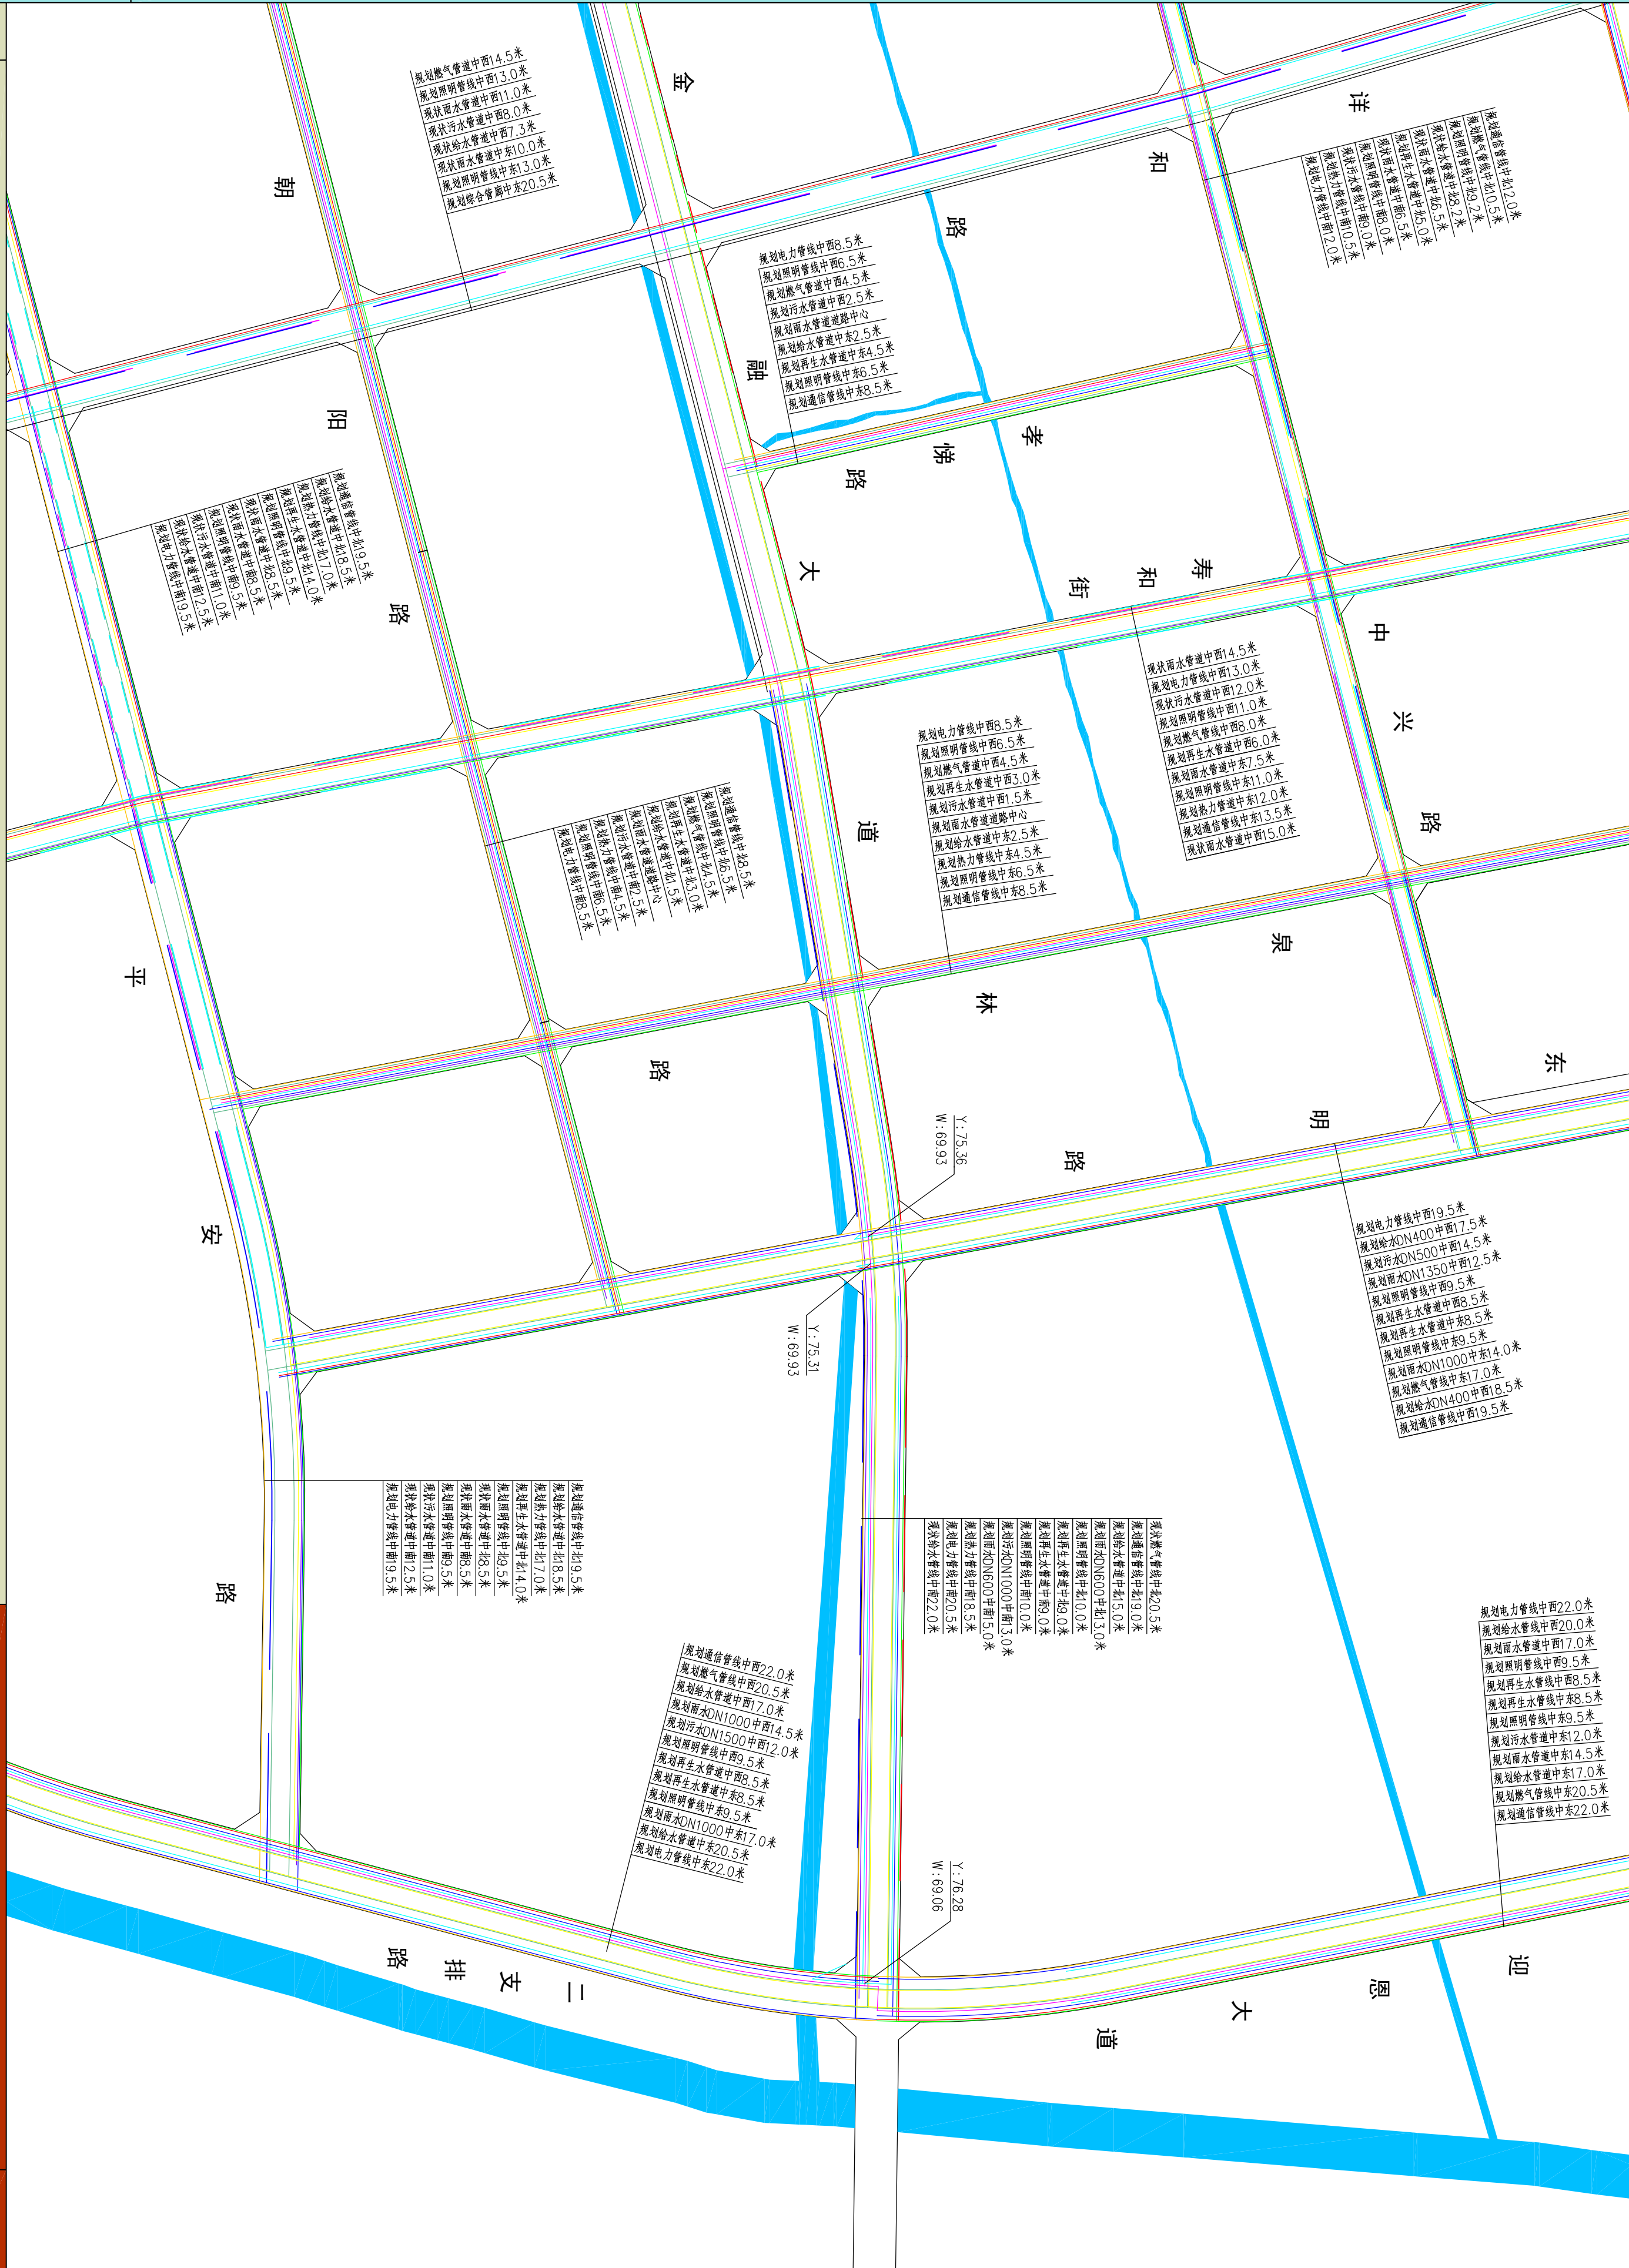

新乡市中心城区地下管线综合专项规划
2016—2030
——管线平面布置图

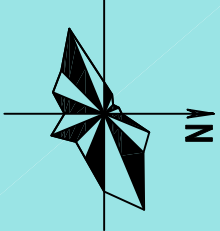

图例


- 规划电力管线
- 规划给水管道
- 规划雨水管道
- 规划污水管道
- 规划通信管线
- 规划热力管道
- 规划燃气管线
- 规划照明管线
- 规划综合管廊
- 规划再生水管道
- 现状给水管道
- 现状雨水管道
- 现状污水管道
- 现状燃气管道
- 道路用地

Y: 80.14
W: 79.14


雨水管内底标高
污水管内底标高

河南省城乡规划设计研究院有限公司
HENAN INSTITUTE OF URBAN PLANNING & DESIGN, CO., LTD
城乡规划编制资质证书等级: [乙] 证规编(141165)
市政工程设计行业甲级: 证书编号A141002826

图号
20-17

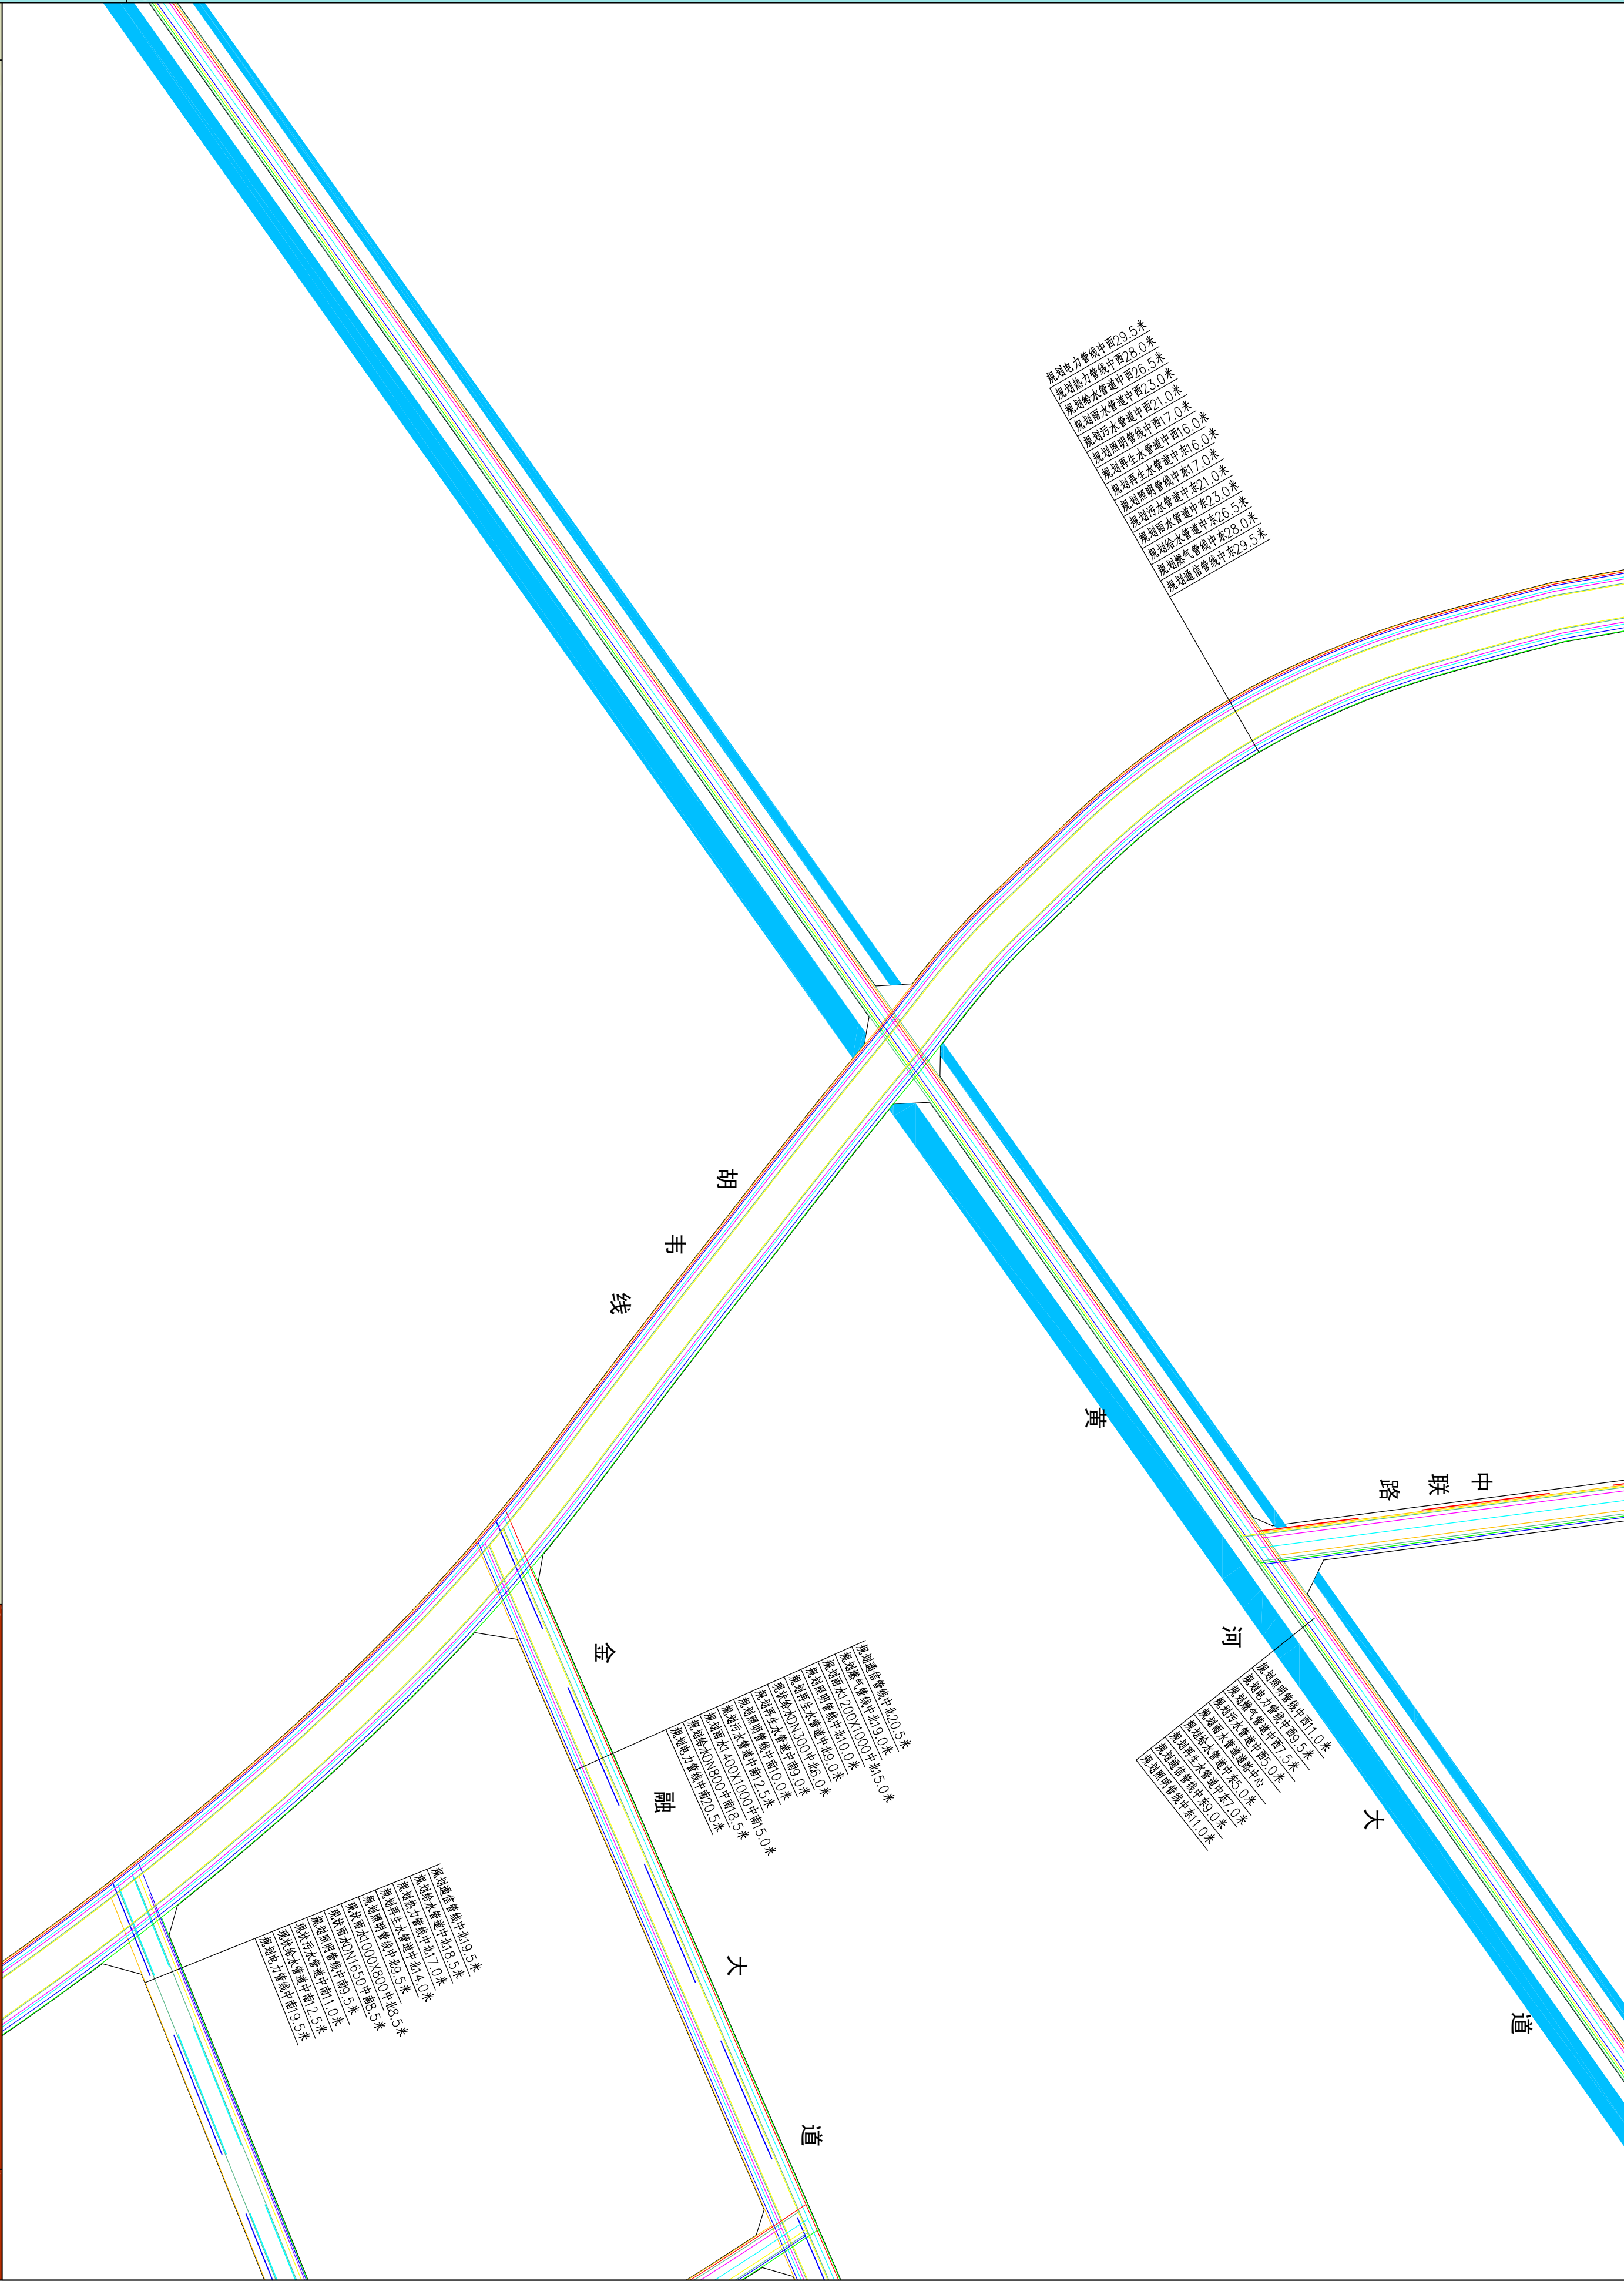

新乡县中心城区地下管线综合专项规划
2016—2030
——管线平面布置图

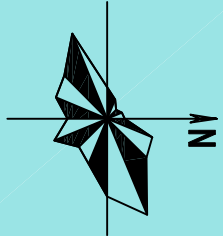

图例


- 规划电力管线
- 规划燃气管线
- 规划雨水管道
- 规划污水管道
- 规划通信管线
- 规划热力管道
- 规划再生水管道
- 规划照明管道
- 规划综合管廊
- 现状雨水管道
- 现状污水管道
- 现状燃气管道
- 道路用地

雨水管内底标高
Y: 79.14
W: 79.14




河南省城乡规划设计研究院有限公司
HENAN INSTITUTE OF URBAN PLANNING & DESIGN, CO., LTD
城市规划设计资质证书等级: [乙] 城规编 (141165)
市政工程设计专业甲级: 证书编号 A141002826

图号
20-18

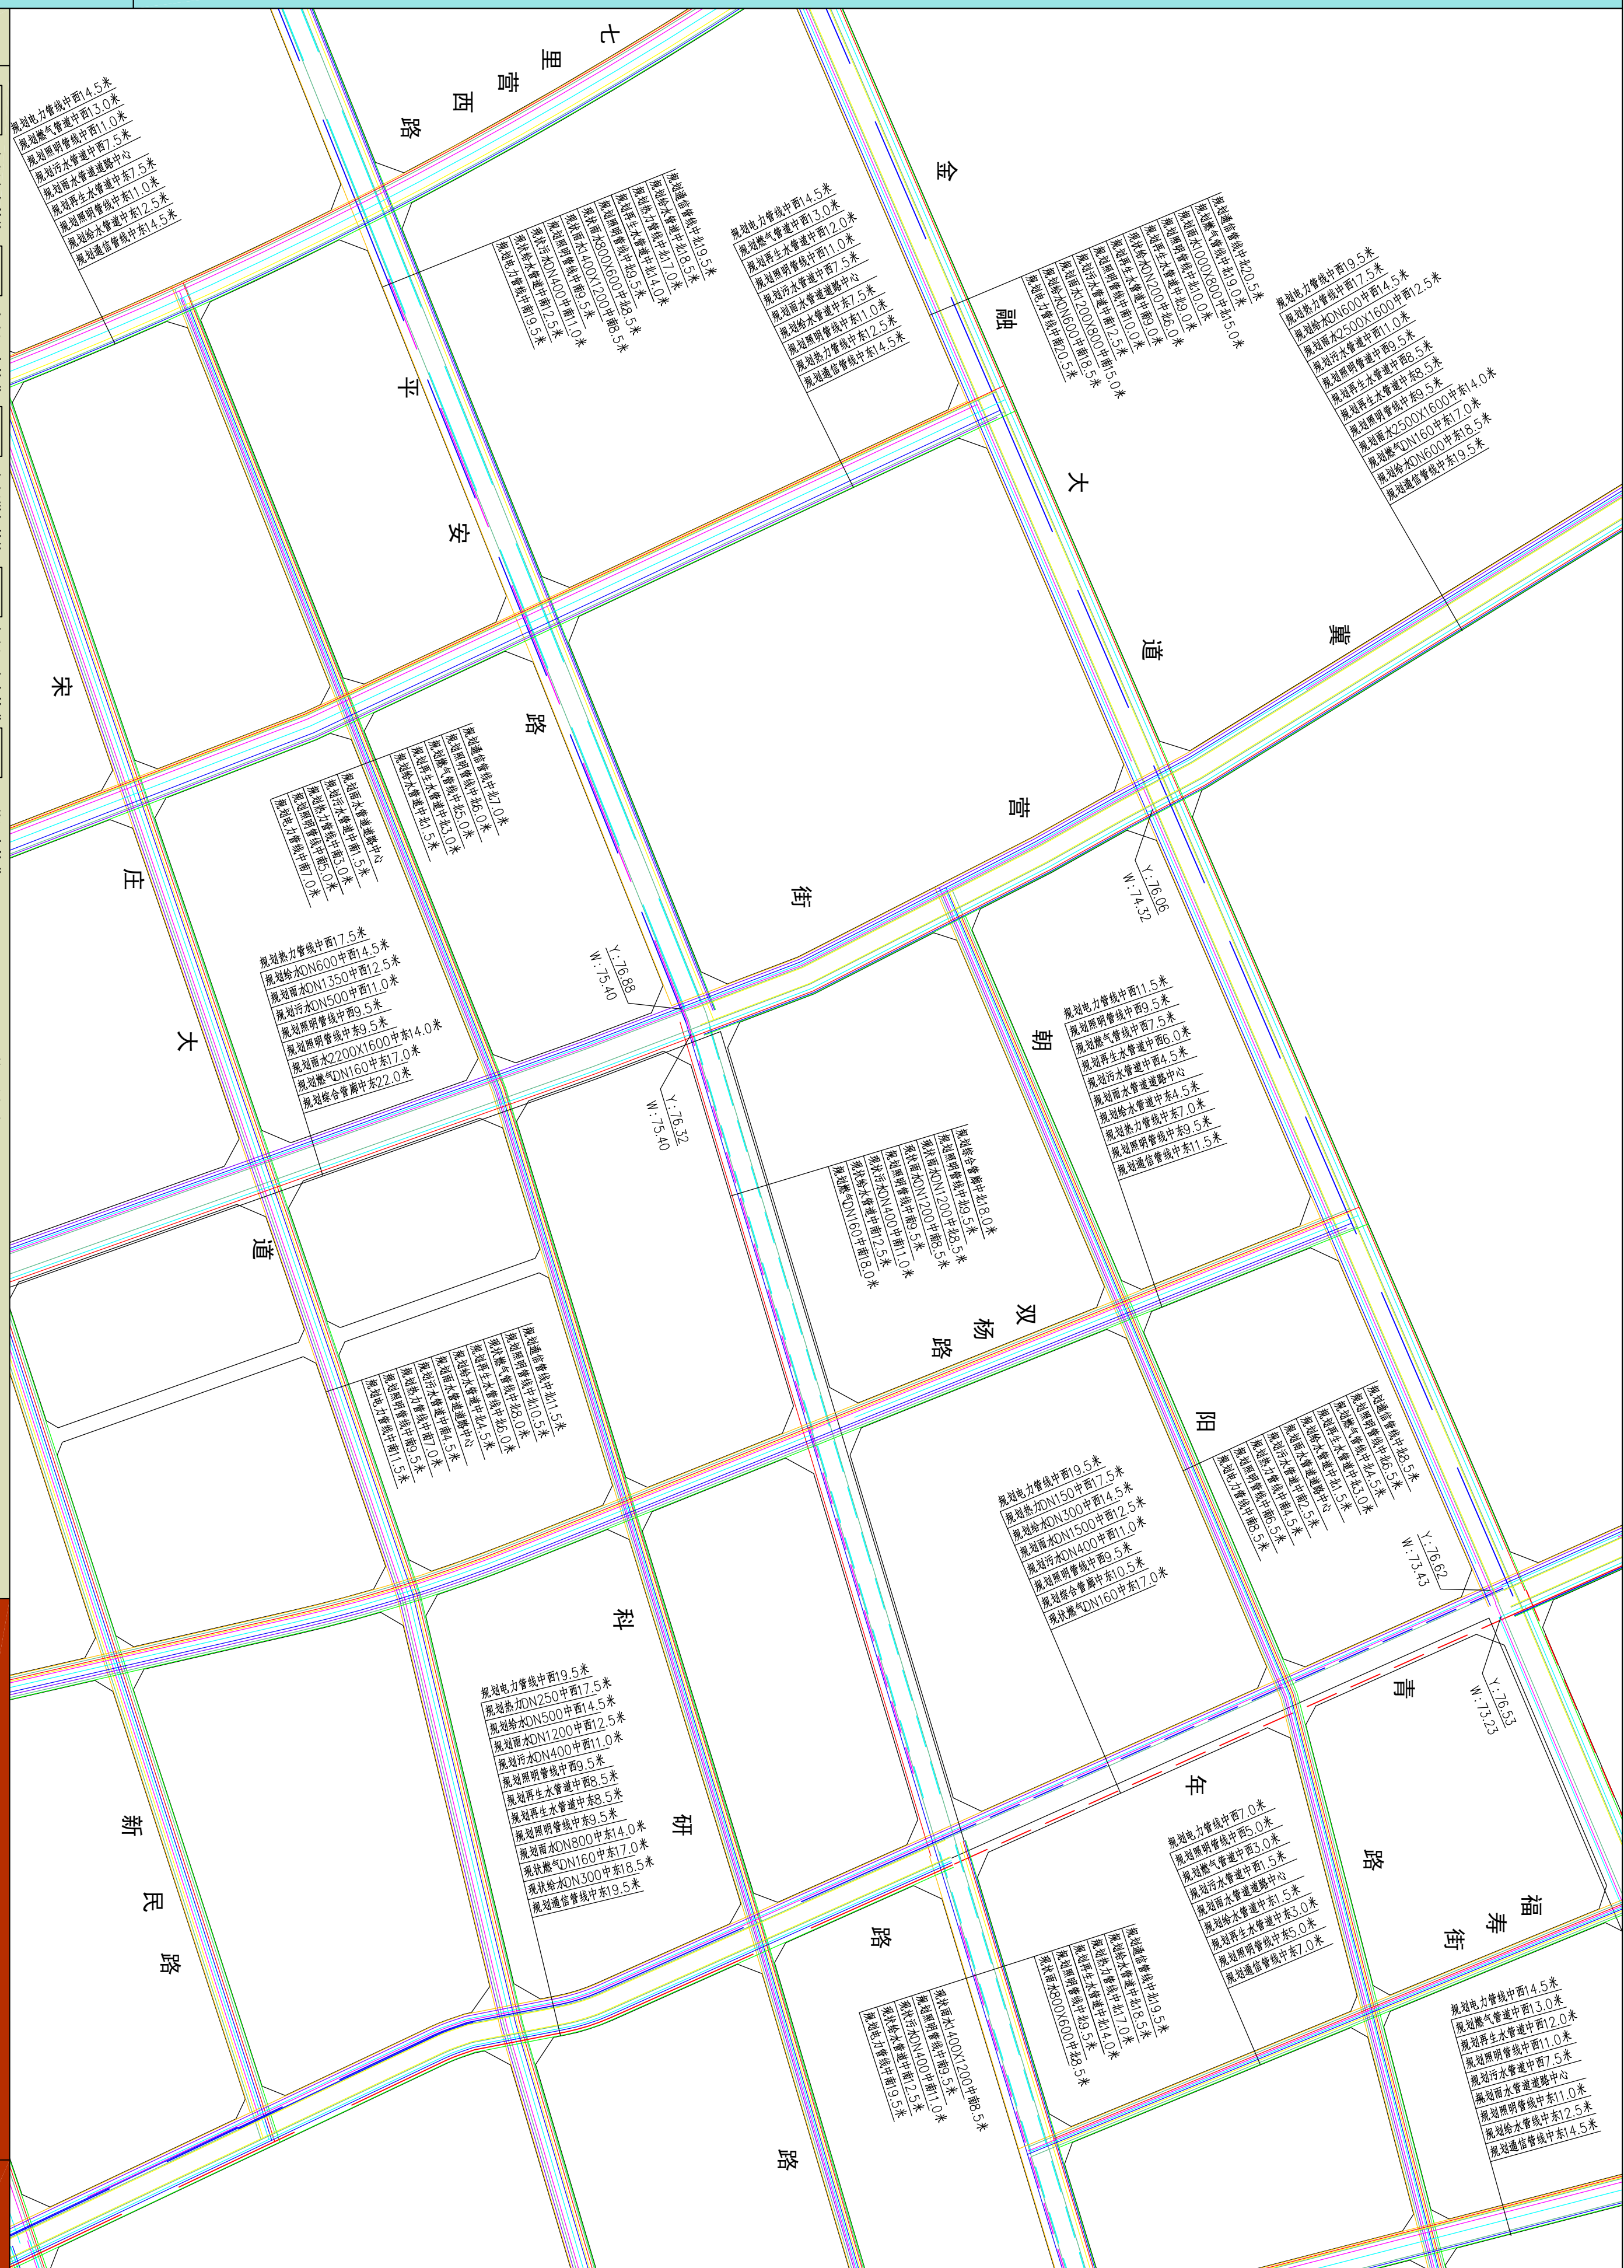

——管線平面布置圖

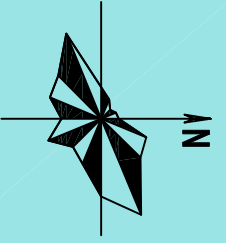

图例

规划电
规划给
规划雨

线	道	道

規 規 規

测污水管
测通信管
测热力管



规划	规划	规划
		

燃气管线
照明管线
综合管廊



现状雨

水管道	
管道	
管道	



状污水管

道 道

Y: 80.1
W: 79.1

1

水管内原

高标

114



河
HE
海

多规划

乡规

列设计
URBAN
证书甲

征书

院 & DESI


有限公司
N, CO.,
(14110
002826

TD
()

圖
20

19

新乡县中心城区地下管线综合专项规划
2016—2030
——管线平面布置图

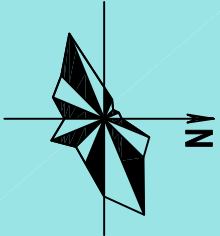

图例

- 规划电力管线
- 规划给水管道
- 规划雨水管道
- 规划污水管道
- 规划通信管线
- 规划热力管道
- 规划燃气管线
- 规划照明管线
- 规划综合管廊
- 规划再生水管道
- 现状给水管道
- 现状雨水管道
- 现状污水管道
- 现状燃气管道
- 道路用地

Y: 80.14

W: 79.14


雨水管内底标高

污水管内底标高

河南省城乡规划设计研究院有限公司
HENAN INSTITUTE OF URBAN PLANNING & DESIGN, CO., LTD
城乡规划设计资质证书等级：[乙] 证规编（141165）
市政工程设计专业甲级：证书编号A141002826

图号
20-20

新乡县中心城区地下管线综合专项规划
2016—2030
——管线平面布置图

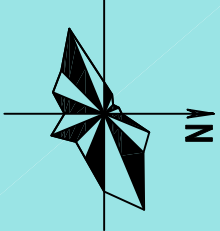

图例

- 规划电力管线
- 规划给水管道
- 规划雨水管道
- 规划污水管道
- 规划通信管线
- 规划热力管道
- 规划燃气管线
- 规划照明管线
- 规划综合管廊
- 规划再生水管道
- 现状给水管道
- 现状污水管道
- 现状燃气管道
- 道路用地



Y: 80.14

W: 79.14

雨水管内底标高

污水管内底标高


———管线平面布置图

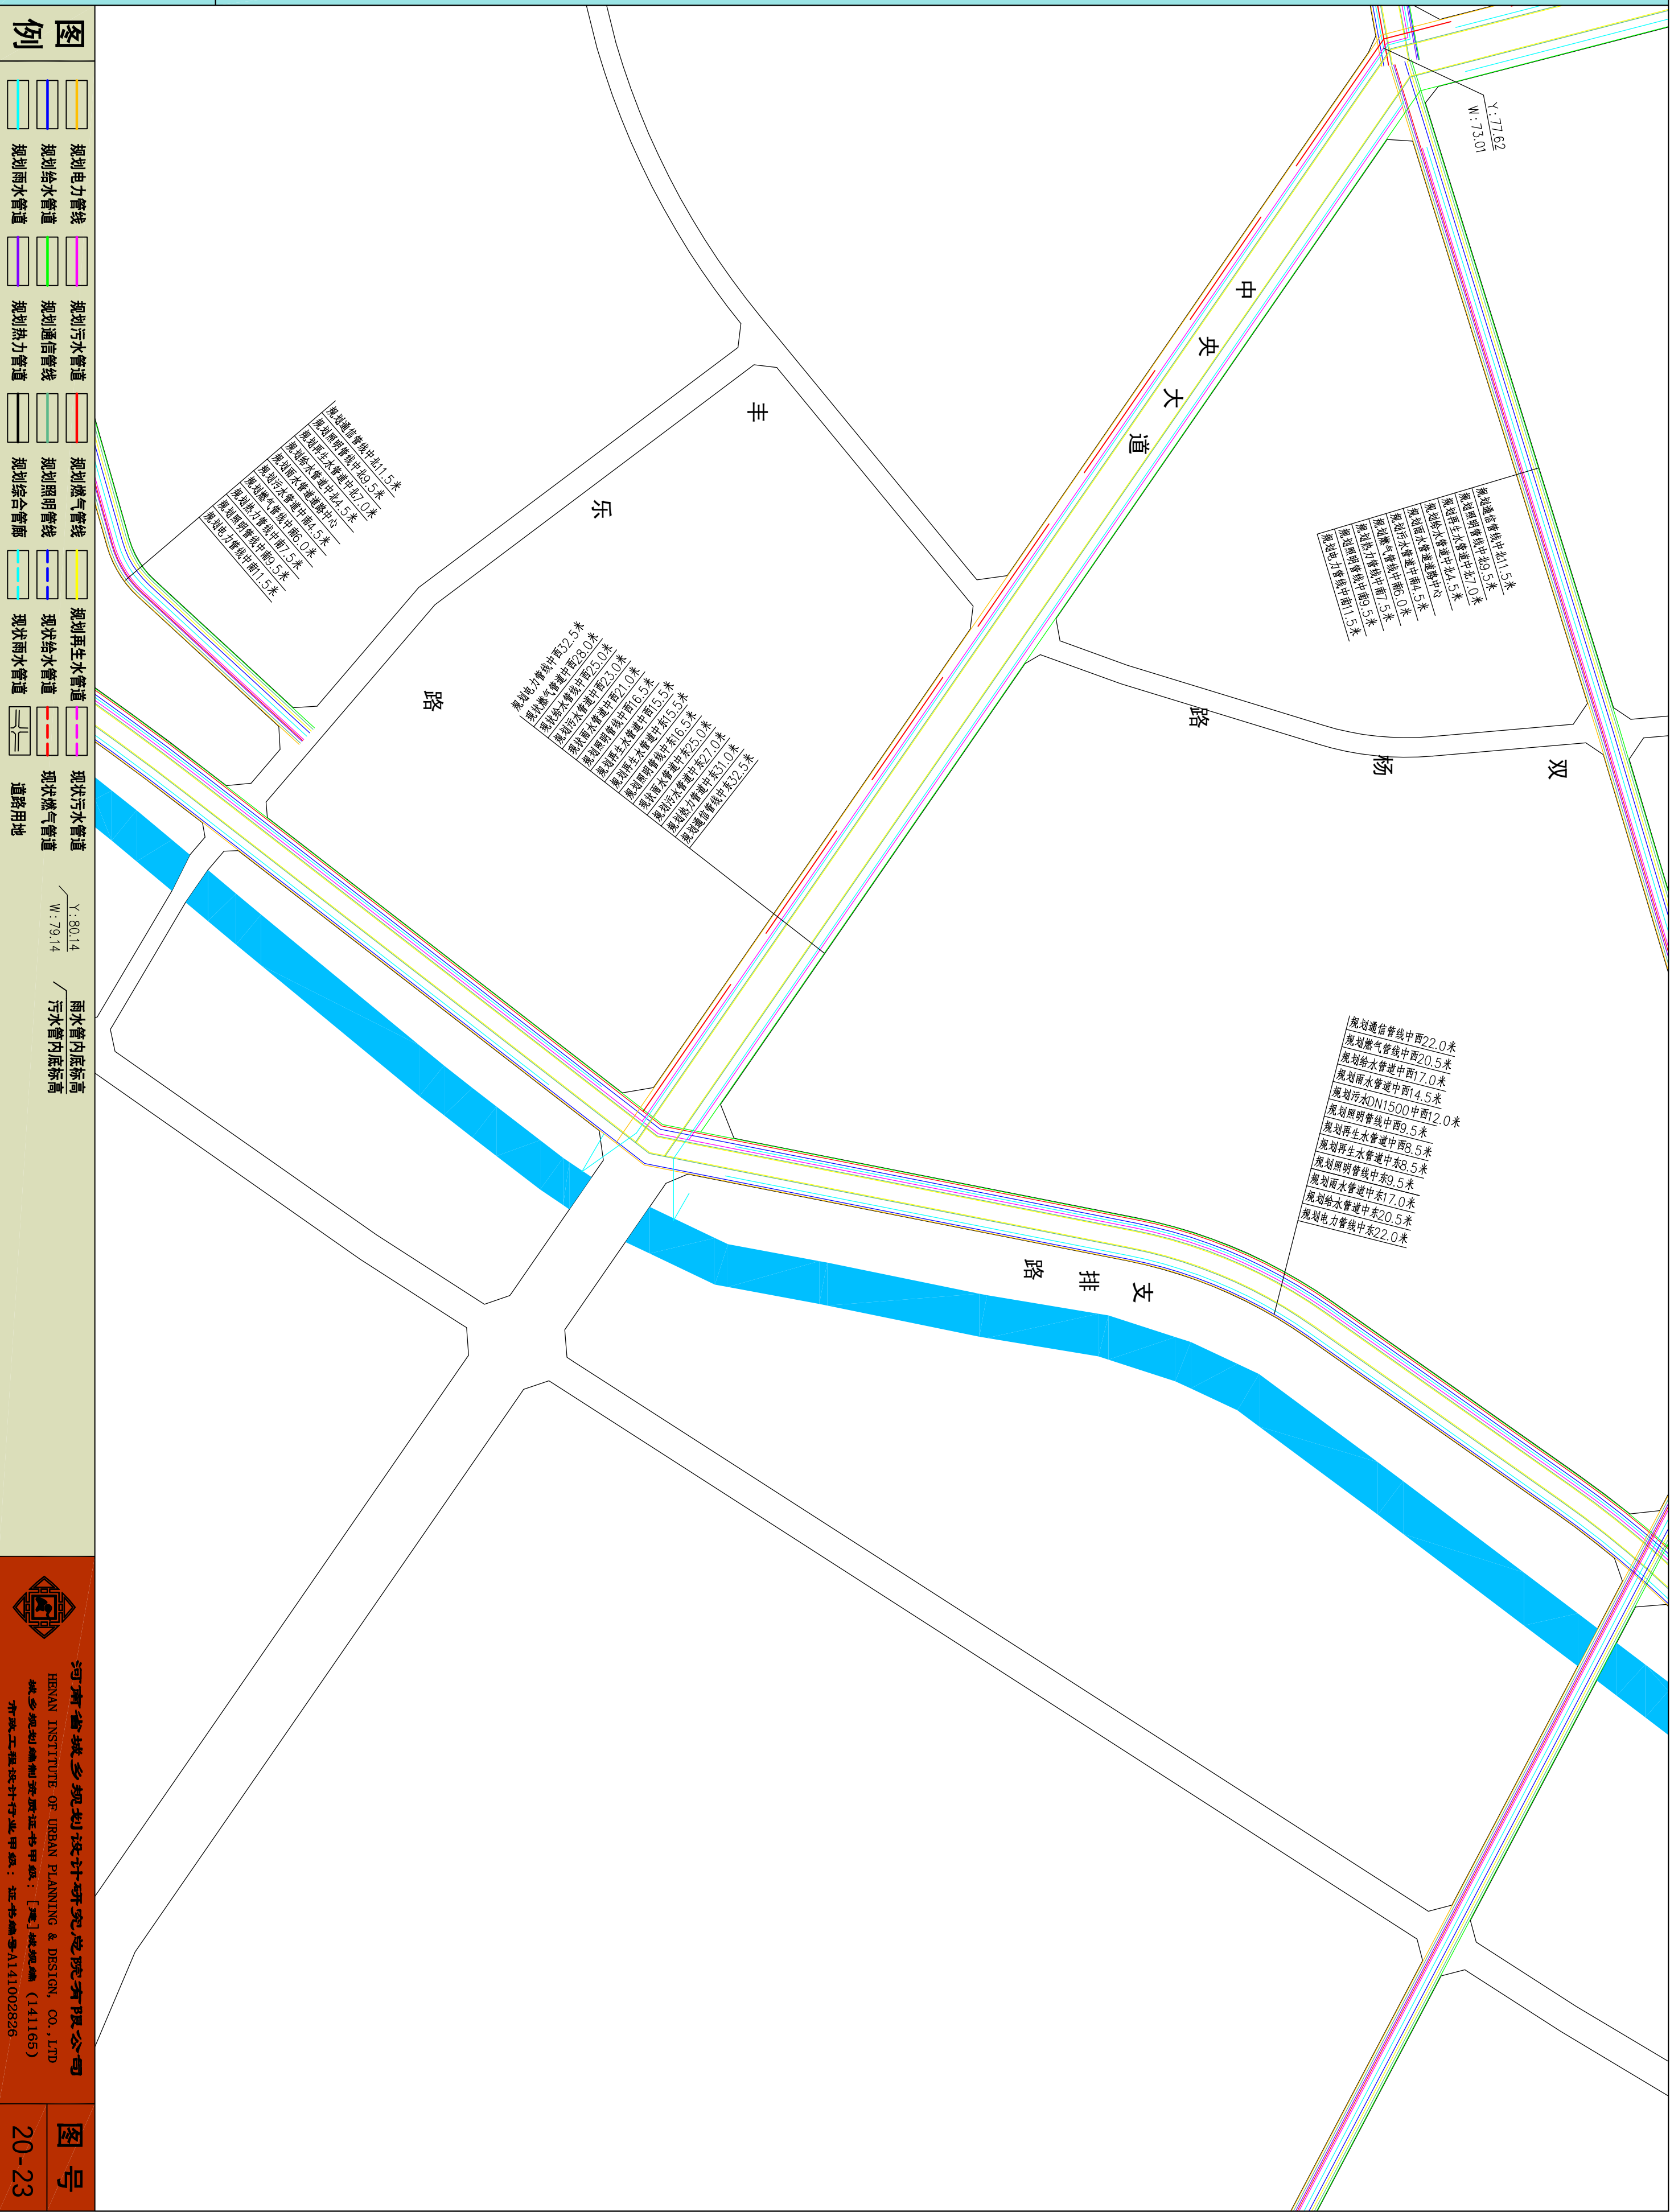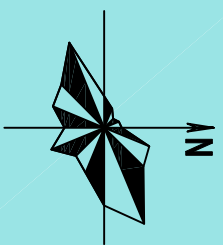

图号	20-23
----	-------

河南省城乡规划设计研究院有限公司
HENAN INSTITUTE OF URBAN PLANNING & DESIGN, CO., LTD
城乡规划编制资质证书甲级: [建]规规编 (141165)
市政工程设计行业甲级: 证书编号A141002826

新乡县中心城区地下管线综合专项规划
2016—2030
——管线平面布置图

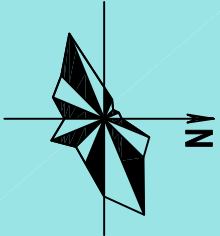

图例

- 规划电力管线
- 规划给水管道
- 规划雨水管道
- 规划污水管道
- 规划通信管线
- 规划热力管道
- 规划燃气管线
- 规划照明管线
- 规划综合管廊
- 规划再生水管道
- 现状给水管道
- 现状雨水管道
- 现状污水管道
- 现状燃气管道
- 道路用地

Y: 80.14
W: 79.14

雨水管内底标高
/ 污水管内底标高



河南省城乡规划设计研究院有限公司
HENAN INSTITUTE OF URBAN PLANNING & DESIGN, CO., LTD
城乡规划设计资质证书等级：[乙] 证编编号：(141165)
市政工程设计专业甲级：证书编号A141002826

图号
20-24

规划电力管线中西29.5米
规划热力DN700中西28.0米
规划给水DN300中西26.5米
规划雨水管道中西23.0米
规划污水管道中西21.0米
规划照明管线中西17.0米
规划再生水管道中西16.0米
规划再生水管道中东16.0米
规划照明管线中东17.0米
规划污水管道中东21.0米
规划雨水管道中东23.0米
规划给水DN300中东26.5米
规划燃气管线中东28.0米
规划通信管线中东29.5米


规划通信管线中北11.5米
规划照明管线中北9.5米
规划再生水管道中北7.0米
规划给水管道中北4.5米
规划雨水管道道路中心
规划污水管道中北4.5米
规划燃气管线中北6.0米
规划热力管线中北7.5米
规划照明管线中北9.5米
规划电力管线中北11.5米

规划通信管线中北4.5米
规划燃气管线中北2.5米
规划热力管线中北1.0米
规划给水管道道路中心
规划雨水管道道路中心
规划污水管道中北1.0米
规划再生水管道中北2.5米
规划照明管线中北1.5米
规划电力管线中北1.5米

规划电力管线中西14.5米
规划燃气管道中西13.0米
规划再生水管道中西12.0米
规划照明管线中西11.0米
规划污水管道中西7.5米
规划雨水管道道路中心
规划给水管道中东7.5米
规划照明管线中东11.0米
规划热力管线中东12.5米
规划通信管线中东14.5米

规划电力管线中西9.5米
规划热力DN200中西17.5米
规划给水DN400中西14.5米
规划污水DN800中西12.5米
规划雨水管道中西11.0米
规划污水管道中西9.5米
规划照明管线中西8.5米
规划再生水管道中西8.5米
规划照明管线中东9.5米
规划雨水DN800中东14.0米
规划热力DN160中东17.0米
规划燃气管DN400中东18.5米
规划给水DN400中东19.5米
规划通信管线中东19.5米

新乡县中心城区地下管线综合专项规划
2016—2030
——管线平面布置图

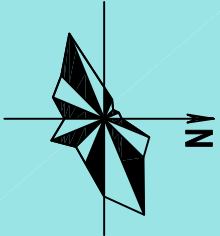

图例

- 规划电力管线
- 规划给水管道
- 规划雨水管道
- 规划污水管道
- 规划通信管线
- 规划热力管道
- 规划燃气管线
- 规划照明管线
- 规划综合管廊
- 规划再生水管道
- 现状给水管道
- 现状雨水管道
- 现状污水管道
- 现状燃气管道
- 道路用地

Y: 80.14

W: 79.14



雨水管内底标高

污水管内底标高

河南省城乡规划设计研究院有限公司
HENAN INSTITUTE OF URBAN PLANNING & DESIGN, CO., LTD
城乡规划设计资质证书等级：[乙] 证规编（141165）
市政工程设计专业甲级：证书编号A141002826

图号
20-25

———管线平面布置图

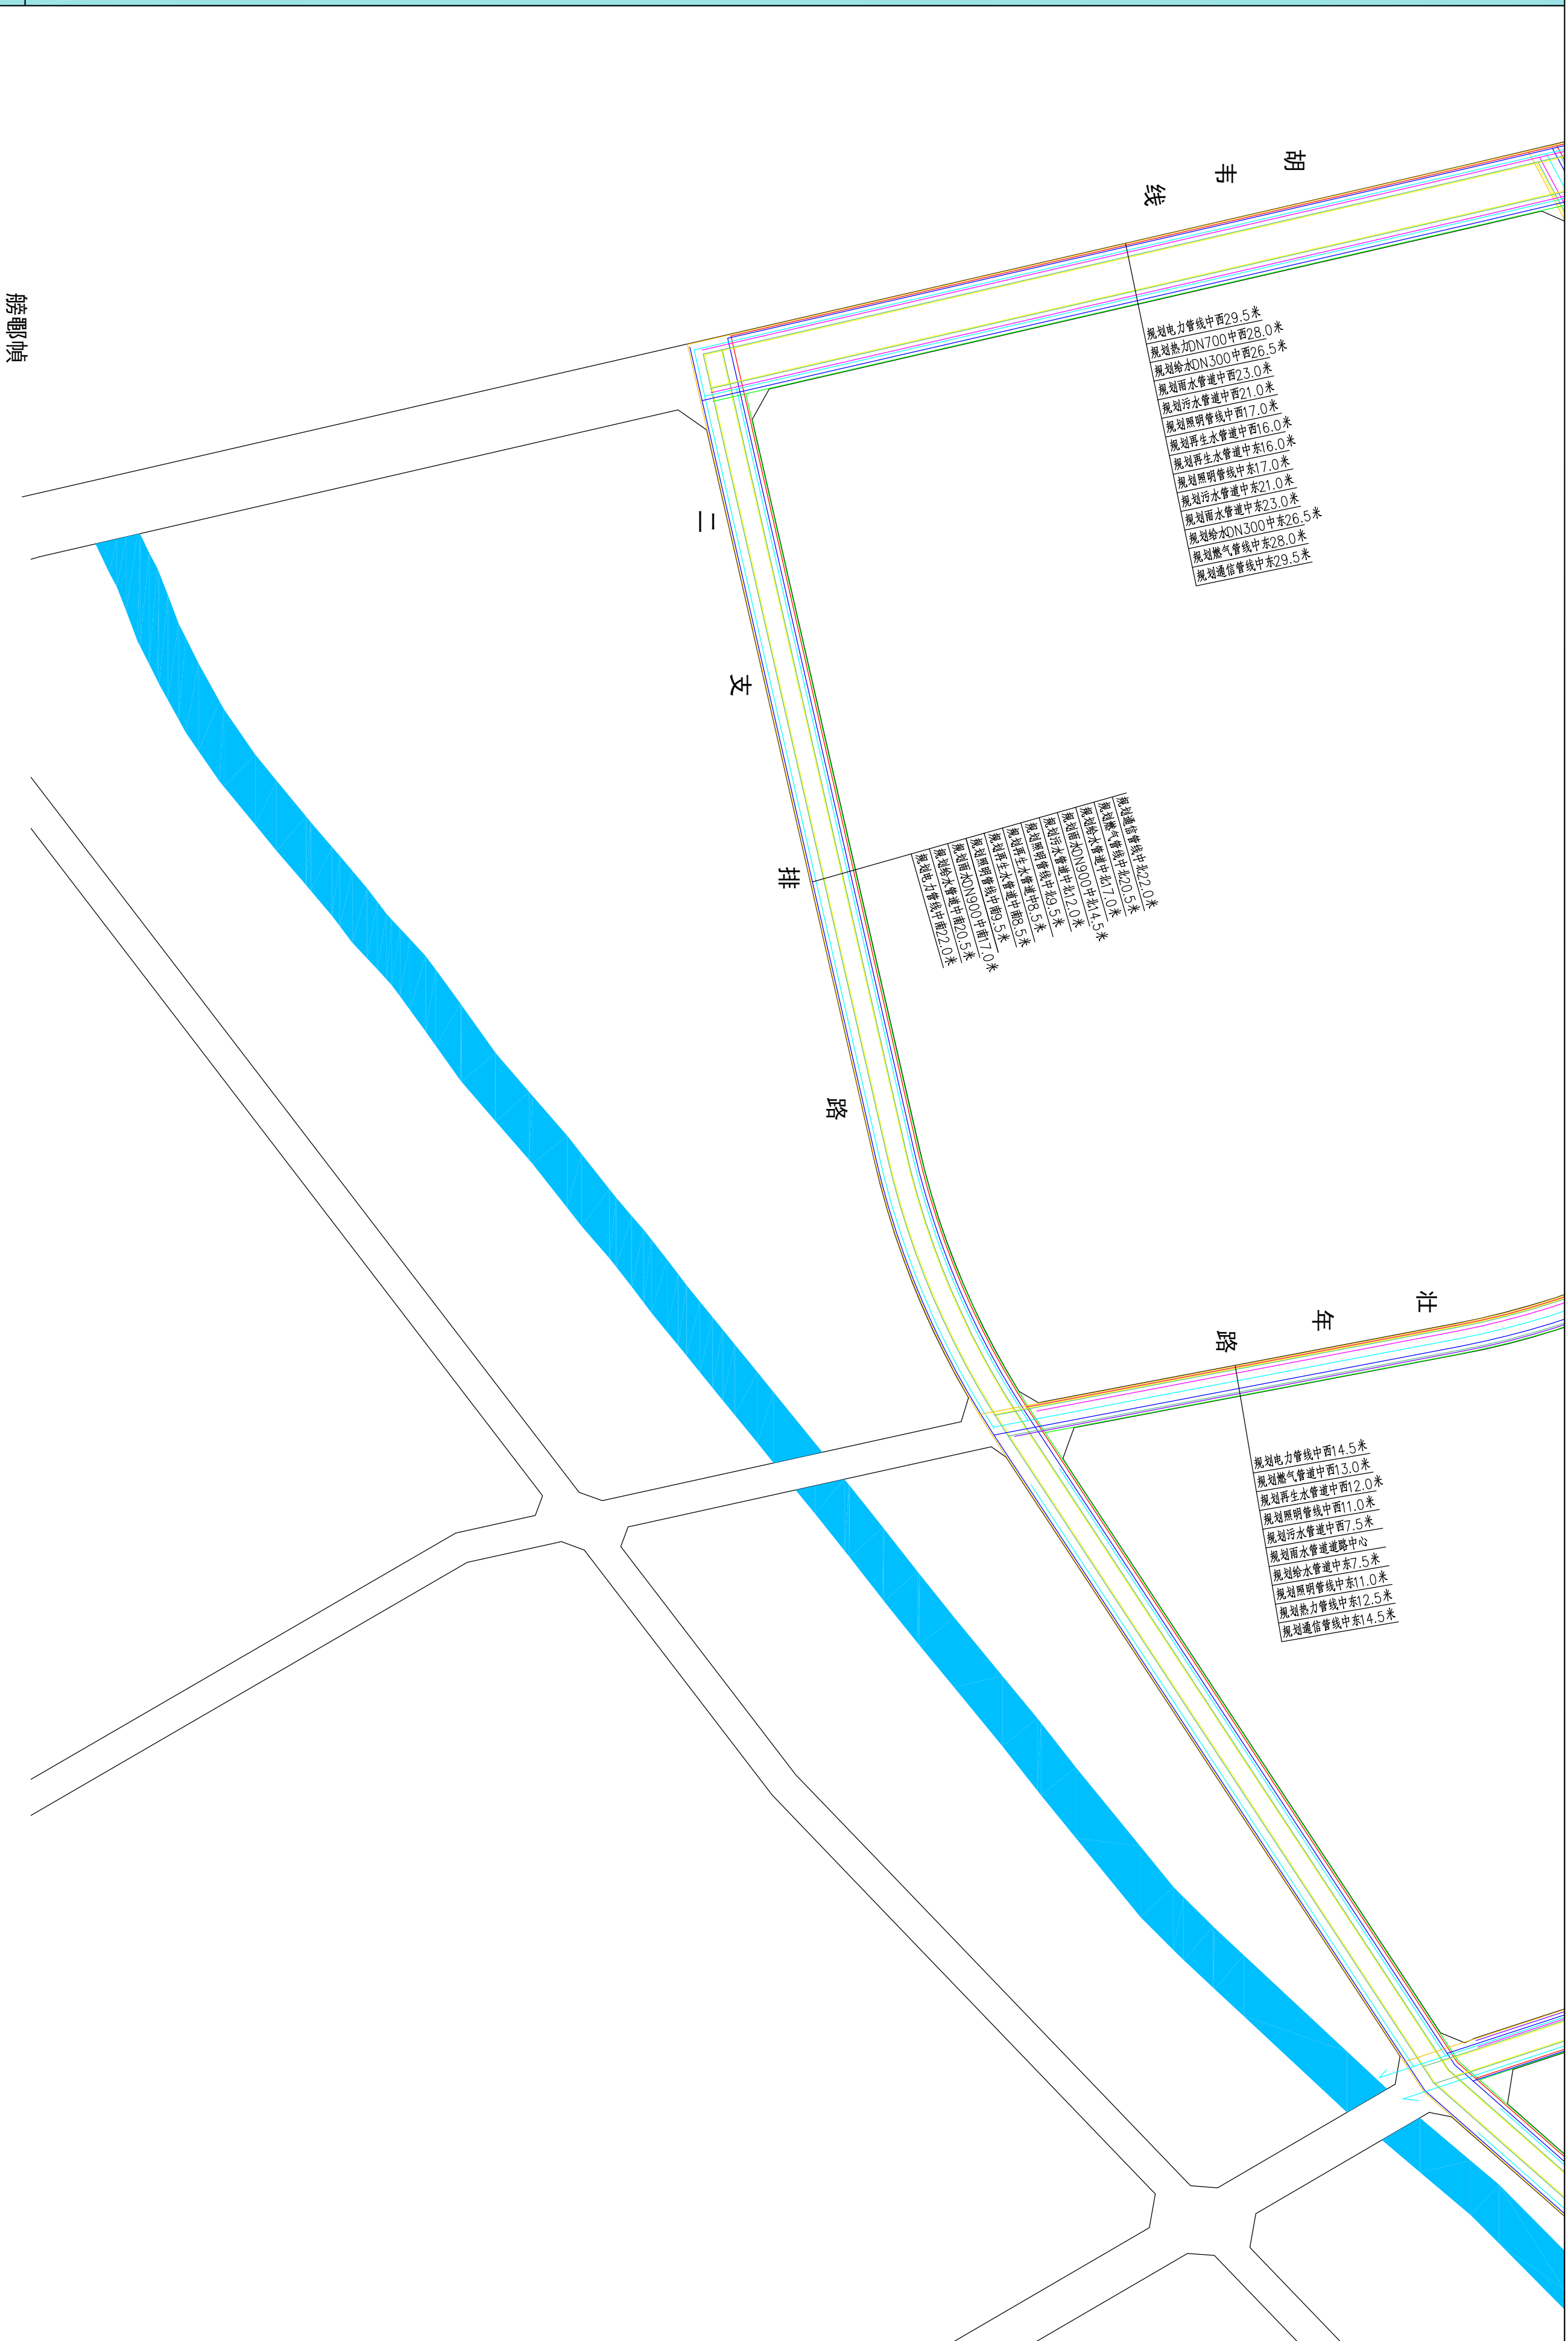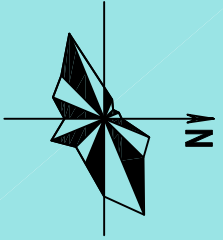

例圖

	规划电力管线		规划污水管道		现状污水管道
	规划给水管道		规划热力管道		现状污水管道
	规划雨水管道		规划综合管廊		现状污水管道
					现状污水管道
					现状污水管道
					

$$\frac{Y: 80.14}{W: 79.14}$$

雨水管内底标高




河南省城乡规划设计研究院有限公司
HENAN INSTITUTE OF URBAN PLANNING & DESIGN, CO., LTD
城乡规划编制资质证书甲级：[建]城规编（141166）
市政工程设计行业甲级：证书编号A141002826


圖 5/0

20-26


新乡县中心城区地下管线综合专项规划
2016 — 2030
——近期建设规划图

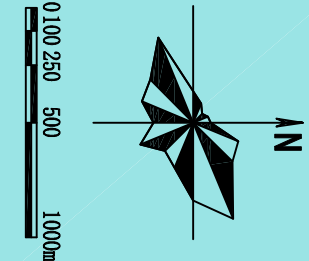

图例

 

道路用地
近期建设道路

 

规划范围线



河南省城乡规划设计研究院有限公司
HENAN INSTITUTE OF URBAN PLANNING & DESIGN, CO., LTD
城乡规划编制资质证书等级：[乙] 证规编（141165）
市政工程设计专业甲级：证书编号A141002826

图号
21

